




-3,70

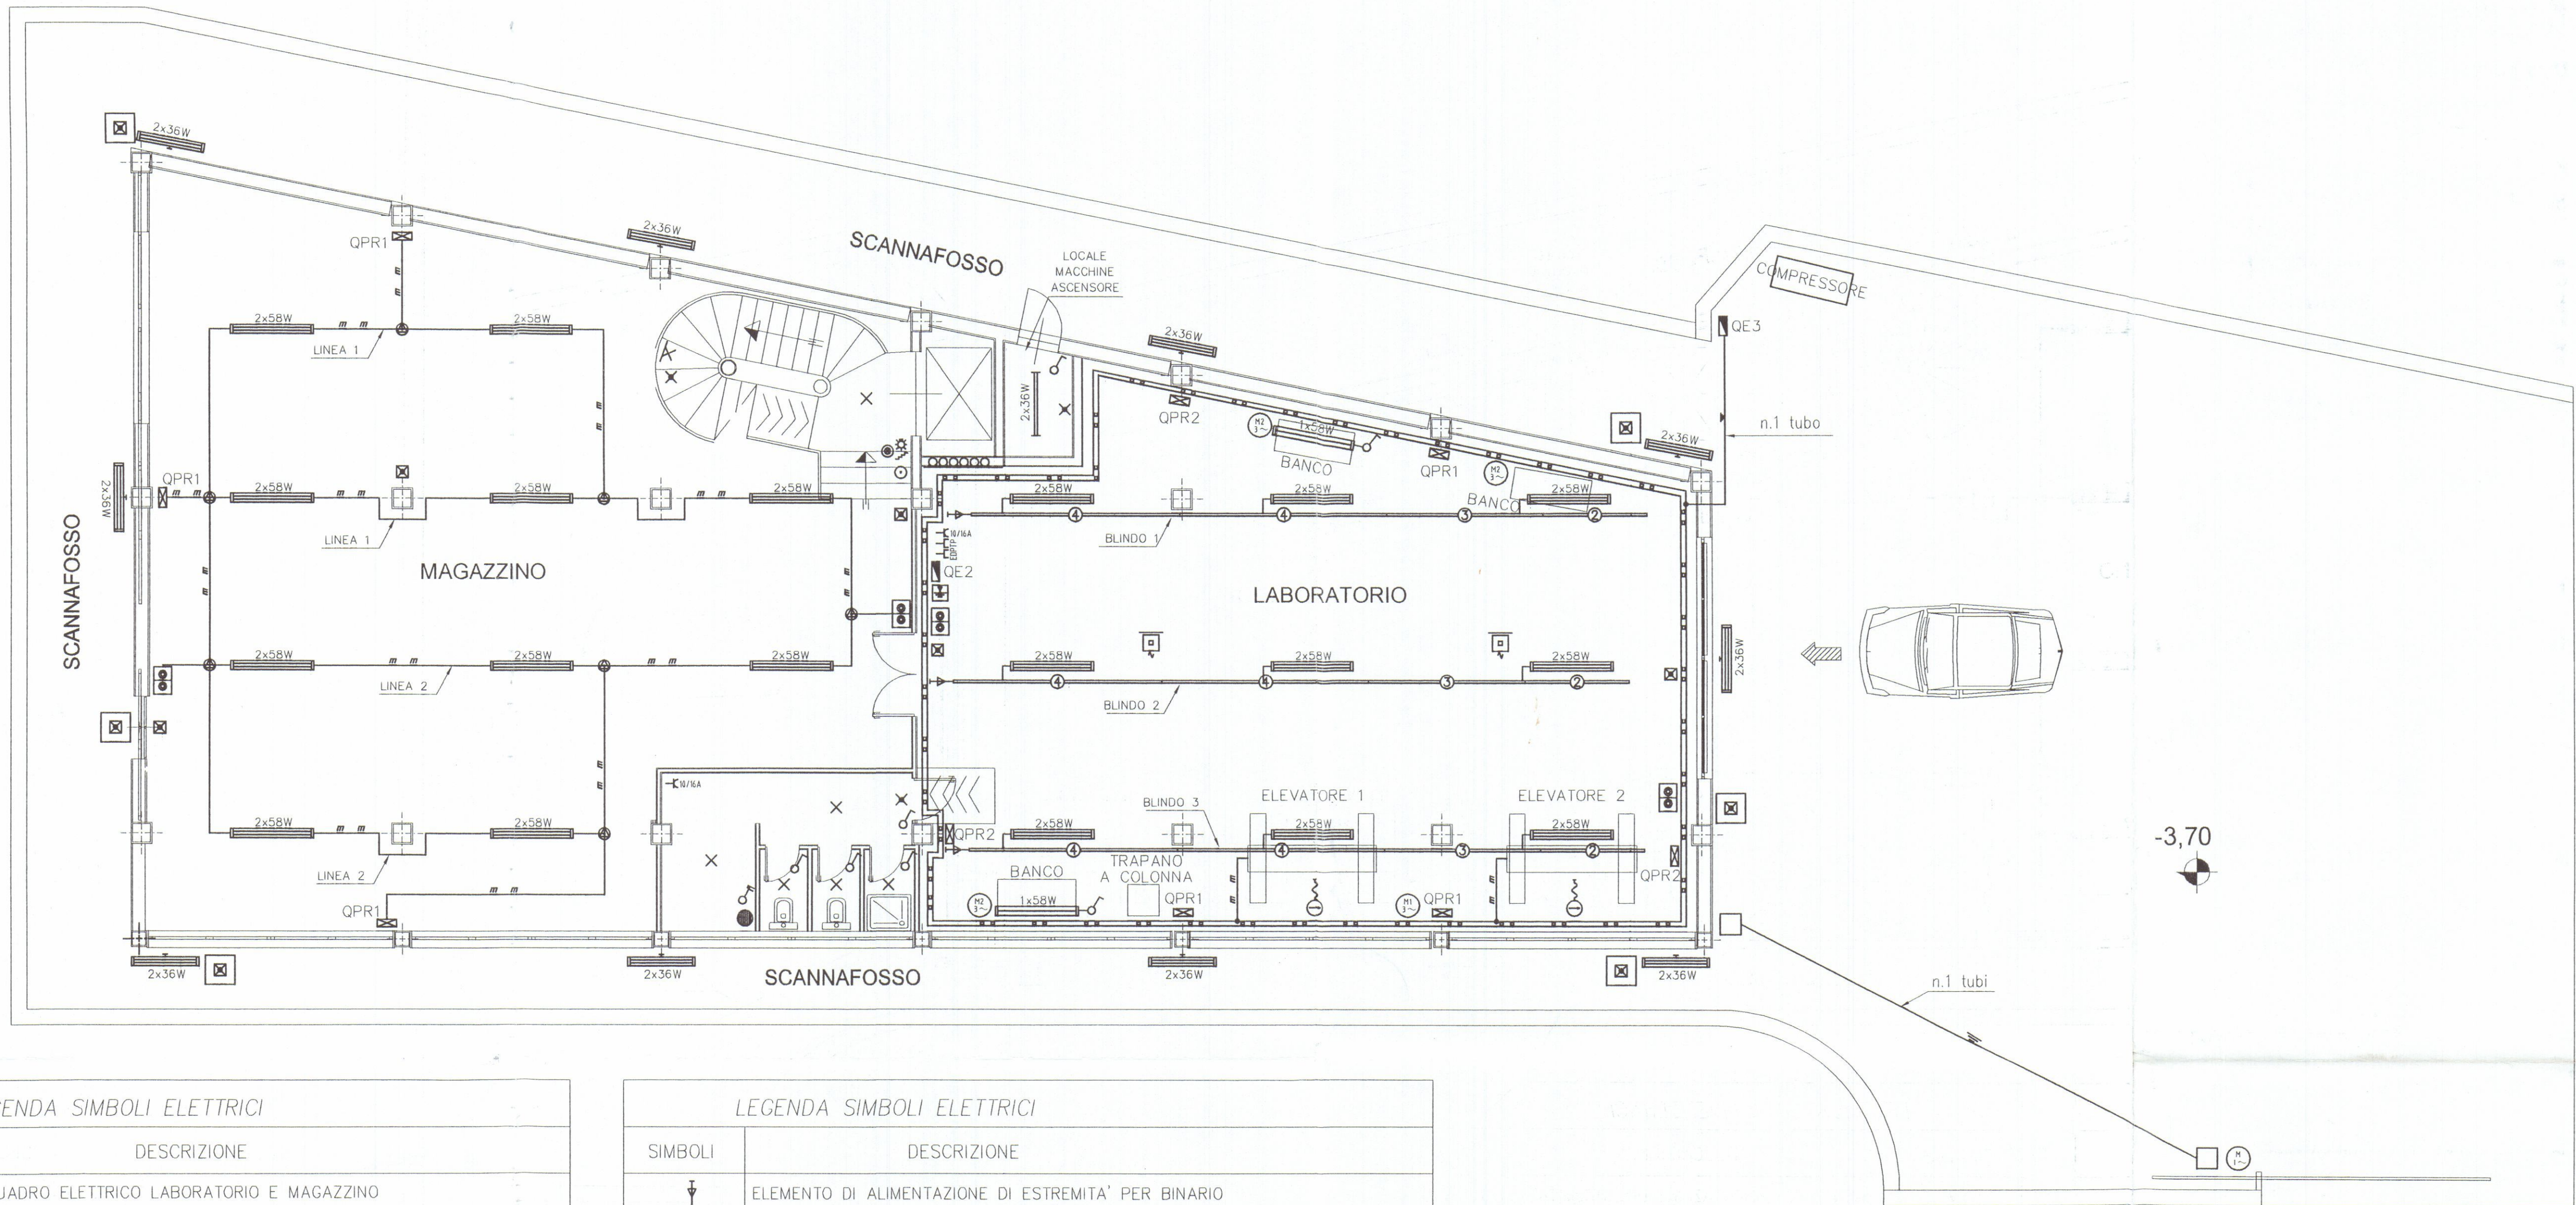

INGRESSO AUTOMOBILI

27 MAR 2003

23 APR 2003

LEGENDA SIMBOLI ELETTRICI

SIMBOLI	DESCRIZIONE
	QUADRO ELETTRICO LABORATORIO E MAGAZZINO
	QUADRO ELETTRICO ESTERNO PIAZZALE
	NODO EQUIPOTENZIALE DI TERRA
	CAVIDOTTO PER PASSAGGIO IMPIANTI ELETTRICI ED AFFINI
	POZZETTO DI DISTRIBUZIONE IMPIANTO ELETTRICO 400x400 mm
	INDICAZIONE DI CONDUTTURA IN TUBO IN PVC PESANTE d=100 mm INTERRATO NEL TERRENO-PROFONITA' >= 0.5 m
	INDICAZIONE DI CONDUTTURA IN TUBO IN PVC D=20/25/32 mm MONTAGGIO SPORGENTE A PARETE E/O SOFFITTO
	PASSERELLA METALLICA PERFORATA CON COPERCHIO IN ACCIAIO ZINCATO 100x80 mm MONTAGGIO AEREO CON SUPPORTI OGNI 2 METRI
	DERIVAZIONE DALLA PASSERELLA PERFORATA CON TUBO IN PVC E/O CAVO PER ALIMENTAZIONE UTENZE
	BINARIO STANDARD L=4000/3000/2000 mm 2F+N+T 20 A MONTAGGIO A PLAFONE
	ESTRATTORE GAS DI SCARICO
	ESTRATTORE ARIA
	RULLO AVVOLGICAVO 24V
	MOTORIZZAZIONE CANCELLO AUTOMATICO

LEGENDA SIMBOLI ELETTRICI


SIMBOLI	DESCRIZIONE
	ELEMENTO DI ALIMENTAZIONE DI ESTREMITA' PER BINARIO
	APPARECCHIO A TUBI FLUORESCENTI 2x36 W
	APPARECCHIO STAGNO A PARETE A TUBI FLUORESCENTI 2x36 W
	APPARECCHIO STAGNO A TUBI FLUORESCENTI 1x58 W
	APPARECCHIO STAGNO A TUBI FLUORESCENTI 2x58 W
	PUNTO LUCE PER INTERNO A SOFFITTO
	PUNTO LUCE PER INTERNO A PARETE
	COMPLESSO AUTONOMO D'ILLUMINAZIONE DI SICUREZZA STAGNO 1x18 W
	COMPLESSO AUTONOMO D'ILLUMINAZIONE DI SICUREZZA 1x18 W
	APPARECCHIO D'ILLUMINAZIONE DI SICUREZZA 1x8 W
	INTERRUTTORE UNIPOLARE COMANDO LUCI
	PULSANTE LUMINOSO CON SIMBOLO LUCE SCALA
	PULSANTI PER ACCENSIONE LUCI CON RELE'
	CASSETTA DI CONNESSIONE/DERIVAZIONE DA INCASSO
	CASSETTA DI CONNESSIONE/DERIVAZIONE DA PARETE
	QUADRO PRESE INTERBLOCATE: 1 PRESA 16 A 220 V 2P+PE IP55 CON FUSIBILI 1 PRESA 16 A 380 V 3P+PE IP55 CON FUSIBILI
	QUADRO PRESE INTERBLOCATE: 1 PRESA 16 A 220 V 2P+PE IP55 CON FUSIBILI 1 PRESA 16 A 380 V 3P+N+PE IP55 CON FUSIBILI
	PRESA BIPASSO 10/16 A 2P+PE
	PRESA PER TELEFONO
	PRESA PER TRASMISSIONE DATI
	INTERRUTTORE AUTOMATICO BIPOLARE 2x16 A
	SCALDA ACQUA - BOILER ELETTRICO

GLI IMPIANTI ELETTRICI ED AFFINI NEL LABORATORIO SARANNO IN PASSERELLA METALLICA CHIUSA E TUBI IN PVC E/O METALLO (d=20/25/32 mm) PER ALIMENTAZIONE UTENZA FINALE

GLI IMPIANTI ELETTRICI ED AFFINI NEL MAGAZZINO SARANNO IN TUBI IN PVC (d=20/25/32 mm) MONTAGGIO SPORGENTE A PARETE E/O SOFFITTO

misure in cm

REV.	DATA	DESCRIZIONE	DISEGNATO	CONTROLLATO	APPROVATO
1	07/03/03	PRIMA REVISIONE	Legname		
0	20/11/02	PRIMA EMISSIONE	Legname		
COMMITTENTE			PROJECT-Studio Tecnico		
Auto Expo Via Carducci 18A, 54100 Massa (MS)			PROGETTAZIONE IMPIANTI ELETTRICI PROGETTAZIONE IMPIANTI TECNOLOGICI PROGETTAZIONE PREVENZIONE INCENDI VALUTAZIONE SICUREZZA LAVORATORI (D.Lgs. 626/94) Via Demotegorio n.2, 54100 Massa (MS), Italy Tel./fax: 0585 488623 - Email: hproject@tin.it		
OGGETTO			IL PROGETTISTA		
Progetto degli impianti elettrici			Per Fabio Legname		
TITOLO			CONNESSA		
Lay-out piano interrato Lay-out quadri elettrici, F.M., luce e utenze			P77		
			NR. DISEGNO		
			E01/1		
			1:75		
			Fc		
			1/1		
			2/1		
A TERMINI DI LEGGE O RISERVIAMO LA PROPRIETA' DI QUESTO DISEGNO CON DIVIETO DI RIPRODURLO O RENDERLO NOTO A TERZI SENZA NOSTRA AUTORIZZAZIONE					

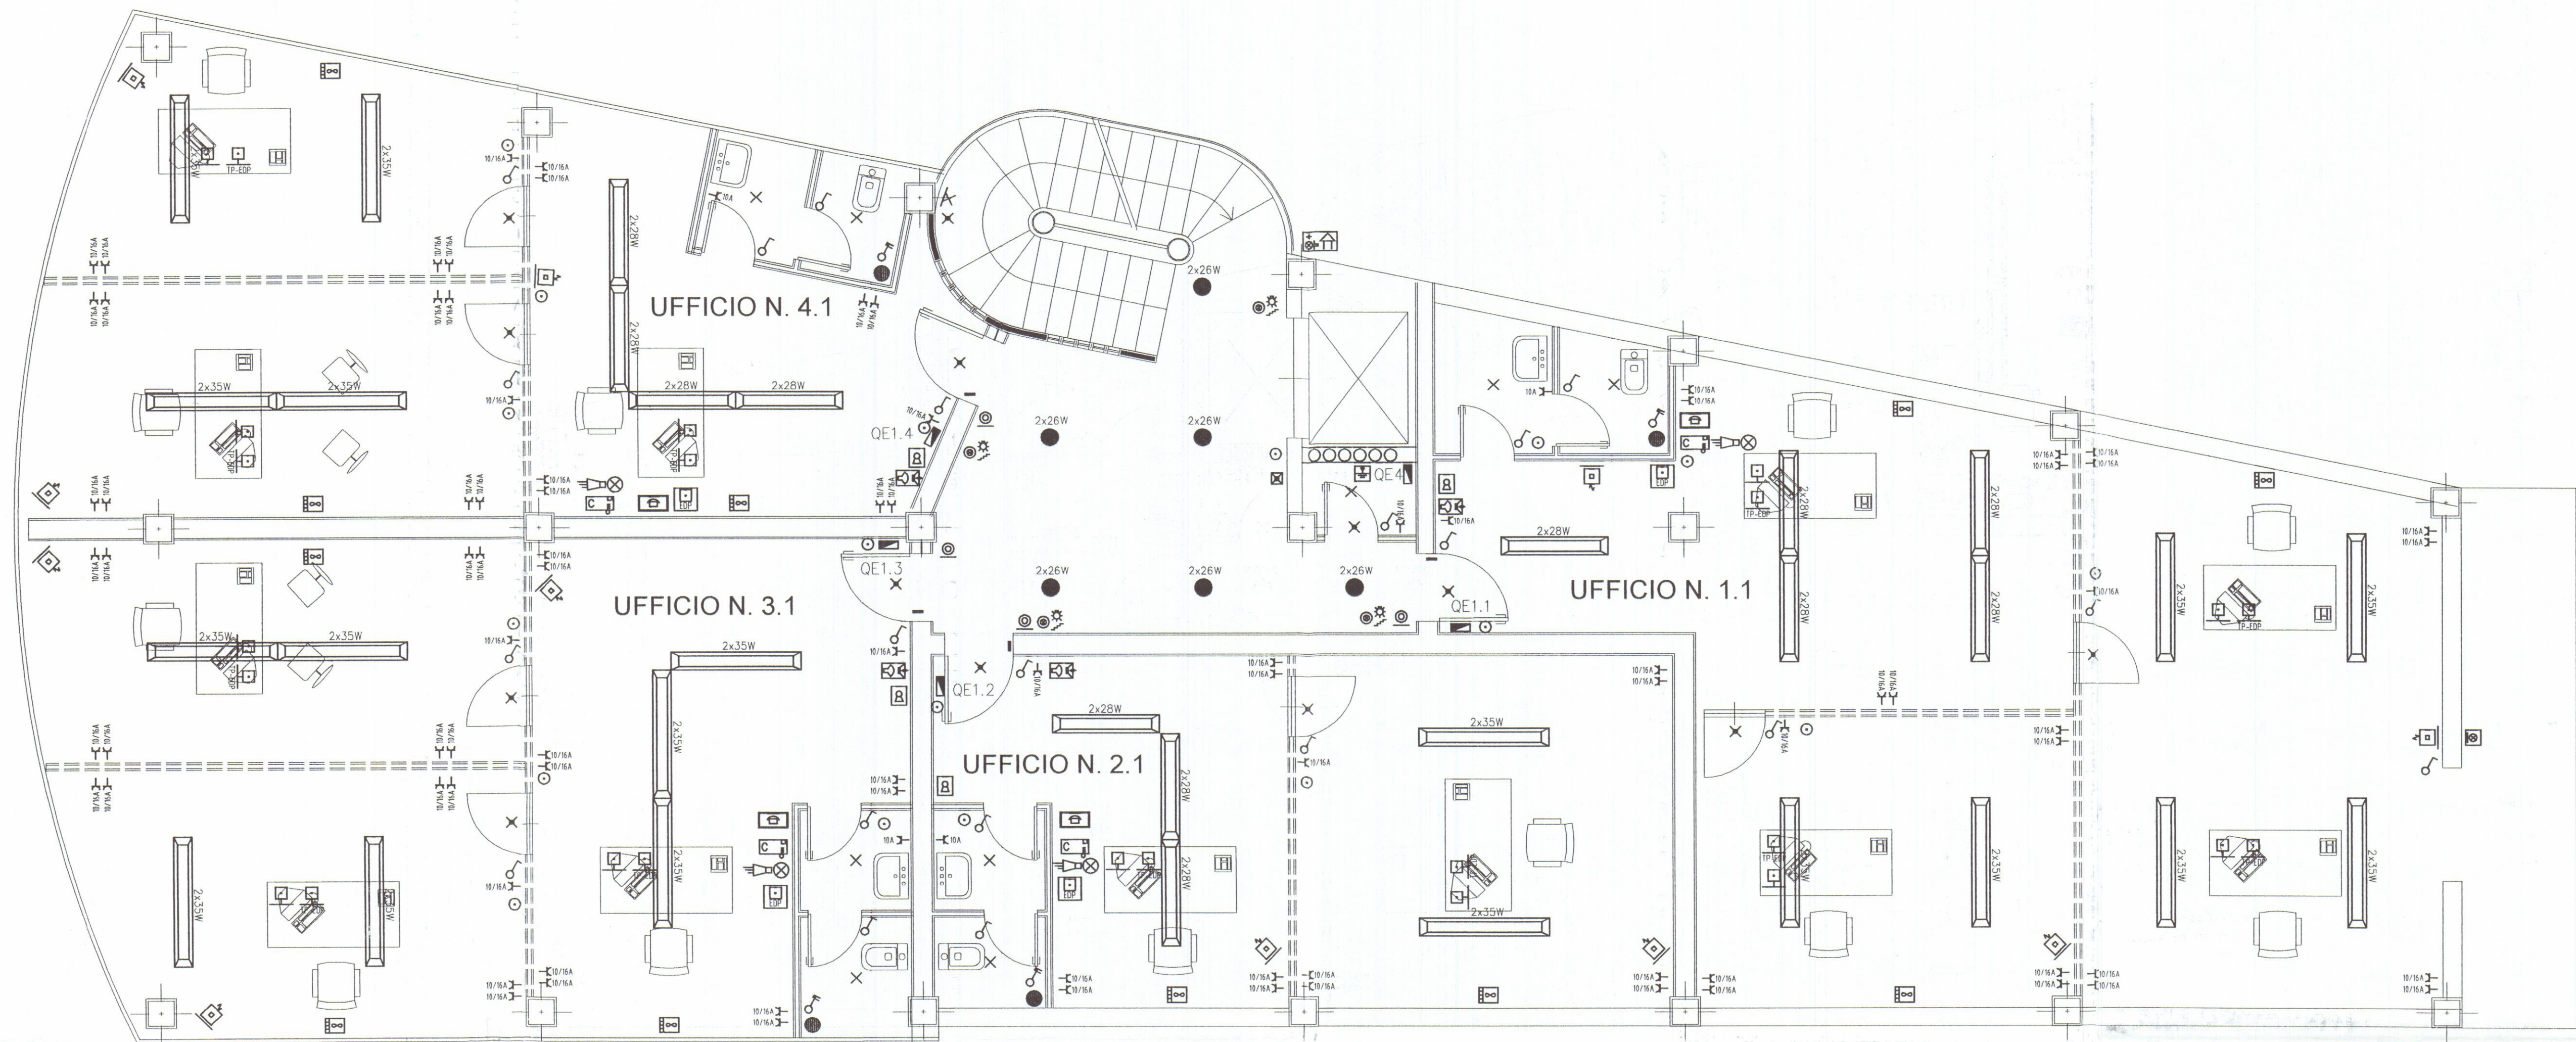

LEGENDA SIMBOLI ELETTRICI	
	QUADRO ELETTRICO CONDOMINIALE
	QUADRO ELETTRICO DISTRIBUZIONE UFFICIO 1.1
	QUADRO ELETTRICO DISTRIBUZIONE UFFICIO 2.1
	QUADRO ELETTRICO DISTRIBUZIONE UFFICIO 3.1
	QUADRO ELETTRICO DISTRIBUZIONE UFFICIO 4.1
	NODO EQUIPOTENZIALE DI TERRA
	CAVODOTTO PER PASSAGGIO IMPIANTI ELETTRICI ED AFFINI
	APPARECCHIO A TUBI FLUORESCENTI A SOSPENSIONE 2x28 W
	APPARECCHIO A TUBI FLUORESCENTI A SOSPENSIONE 2x35 W
	PUNTO LUCE PER INTERNO A SOFFITTO
	PUNTO LUCE PER INTERNO CON LAMPADE 2x26 W
	COMPLESSO AUTONOMO D'ILLUMINAZIONE DI SICUREZZA 1x18 W
	APPARECCHIO D'ILLUMINAZIONE DI SICUREZZA 1x8 W
	PUNTO LUCE A ESTERNO A PARETE
	INTERRUTTORE UNIPOLARE COMANDO LUCI
	PULSANTE LUMINOSO CON SIMBOLO LUCE SCALA
	PULSANTE FUORI PORTA
	CASSETTA DI CONNESSIONE/DERIVAZIONE DA INCASSO

LEGENDA SIMBOLI ELETTRICI	
	INTERRUTTORE AUTOMATICO BIPOLARE 2x16 A
	SCALDA ACQUA - BOILER ELETTRICO
	PRESA BIPASSO 10/16 A 2P+PE
	PRESA 10 A 2P+PE
	CENTRALINO TELEFONICO
	VIDEOCITOFONO INTERNO UFFICIO
	TORRETTA A PAVIMENTO CON: N.2 PRESE BIPASSO 10/16 A 2P+PE N.2 PRESE 16 A SCHUKO 2P+PE
	TORRETTA A PAVIMENTO CON: N.1 PRESA PER TELEFONO N.1 PRESA PER TRASMISSIONE DATI
	CENTRALE PER TRASMISSIONE DATI COMPUTER - EDP
	CENTRALE ALLARME IMPIANTO ANTINTRUSIONE
	RIVELATORE VOLUMETRICO DA PARETE ORIENTABILE
	RIVELATORE ELETTROMAGNETICO PER IMPIANTO ANTINTRUSIONE
	INSERITORE CHIAVE ELETTRONICA PER IMPIANTO ALLARME
	ALLARME LUMINOSO E SONORA ANTINTRUSIONE
	SIRENA AUTOALIMENTATA CON LAMPEGGIATORE DA ESTERNO
	SPLIT INTERNO RAFFRESCAMENTO/RISCALDAMENTO


GLI IMPIANTI ELETTRICI ED AFFINI NEGLI UFFICI SARANNO IN TUBI IN PVC (d=20/25/32 mm) INCASSATI NELLA STRUTTURA IN CEMENTO

ALIMENTAZIONE DELLE PRESE F.M. - TELEFONO - TRASMISSIONE DATI SARANNO IN TUBI IN PVC (d=20/25/32 mm) INCASSATI NELLA STRUTTURA A PAVIMENTO E/O PARETE

L'IMPIANTO DI ALLARME ANTINTRUSIONE E E TELEFONICO DEVE ESSERE SEPARATO RISPETTO ALL'IMPIANTO ELETTRICO (QUINDI TUBAZIONI IN PVC d=20/25 mm E CASSETTE DI CONNESSIONE DIVERSE)



misure in cm					
1	07/03/03	PRIMA REVISIONE	Legname		
0	20/11/02	PRIMA EMISSIONE	Legname		
REV.	DATA	DESCRIZIONE	DISEGNATO	CONTROLLATO	APPROVATO
COMMITTENTE			PROJECT-Studio Tecnico		
Auto Expo Via Carducci 18A, 54100 Massa (MS)			PROGETTAZIONE IMPIANTI ELETTRICI PROGETTAZIONE IMPIANTI TECNOLOGICI PROGETTAZIONE PREVENZIONE INCENDI VALUTAZIONE SICUREZZA LAVORATORI (D.Lgs. 81/08) Via Democrazia n.2, 54100 Massa (MS), Italy Tel./fax: 0585 488623 - Email: lproiect@tin.it		
OGGETTO			Progetto degli impianti elettrici		
TITOLO			Lay-out piano primo Lay-out quadri elettrici, F.M., luce e utenze		
COMMESSA			P77	1:50	
NR. DISEGNO			E03/1	3/1	4/1
A TERMINI DI LEGGE O RISERVANDO LA PROPRIETA' DI QUESTO DISEGNO CON DIVIETO DI RIPRODURLO O RENDERSI NOTO A TERZI SENZA NOSTRA AUTORIZZAZIONE.					

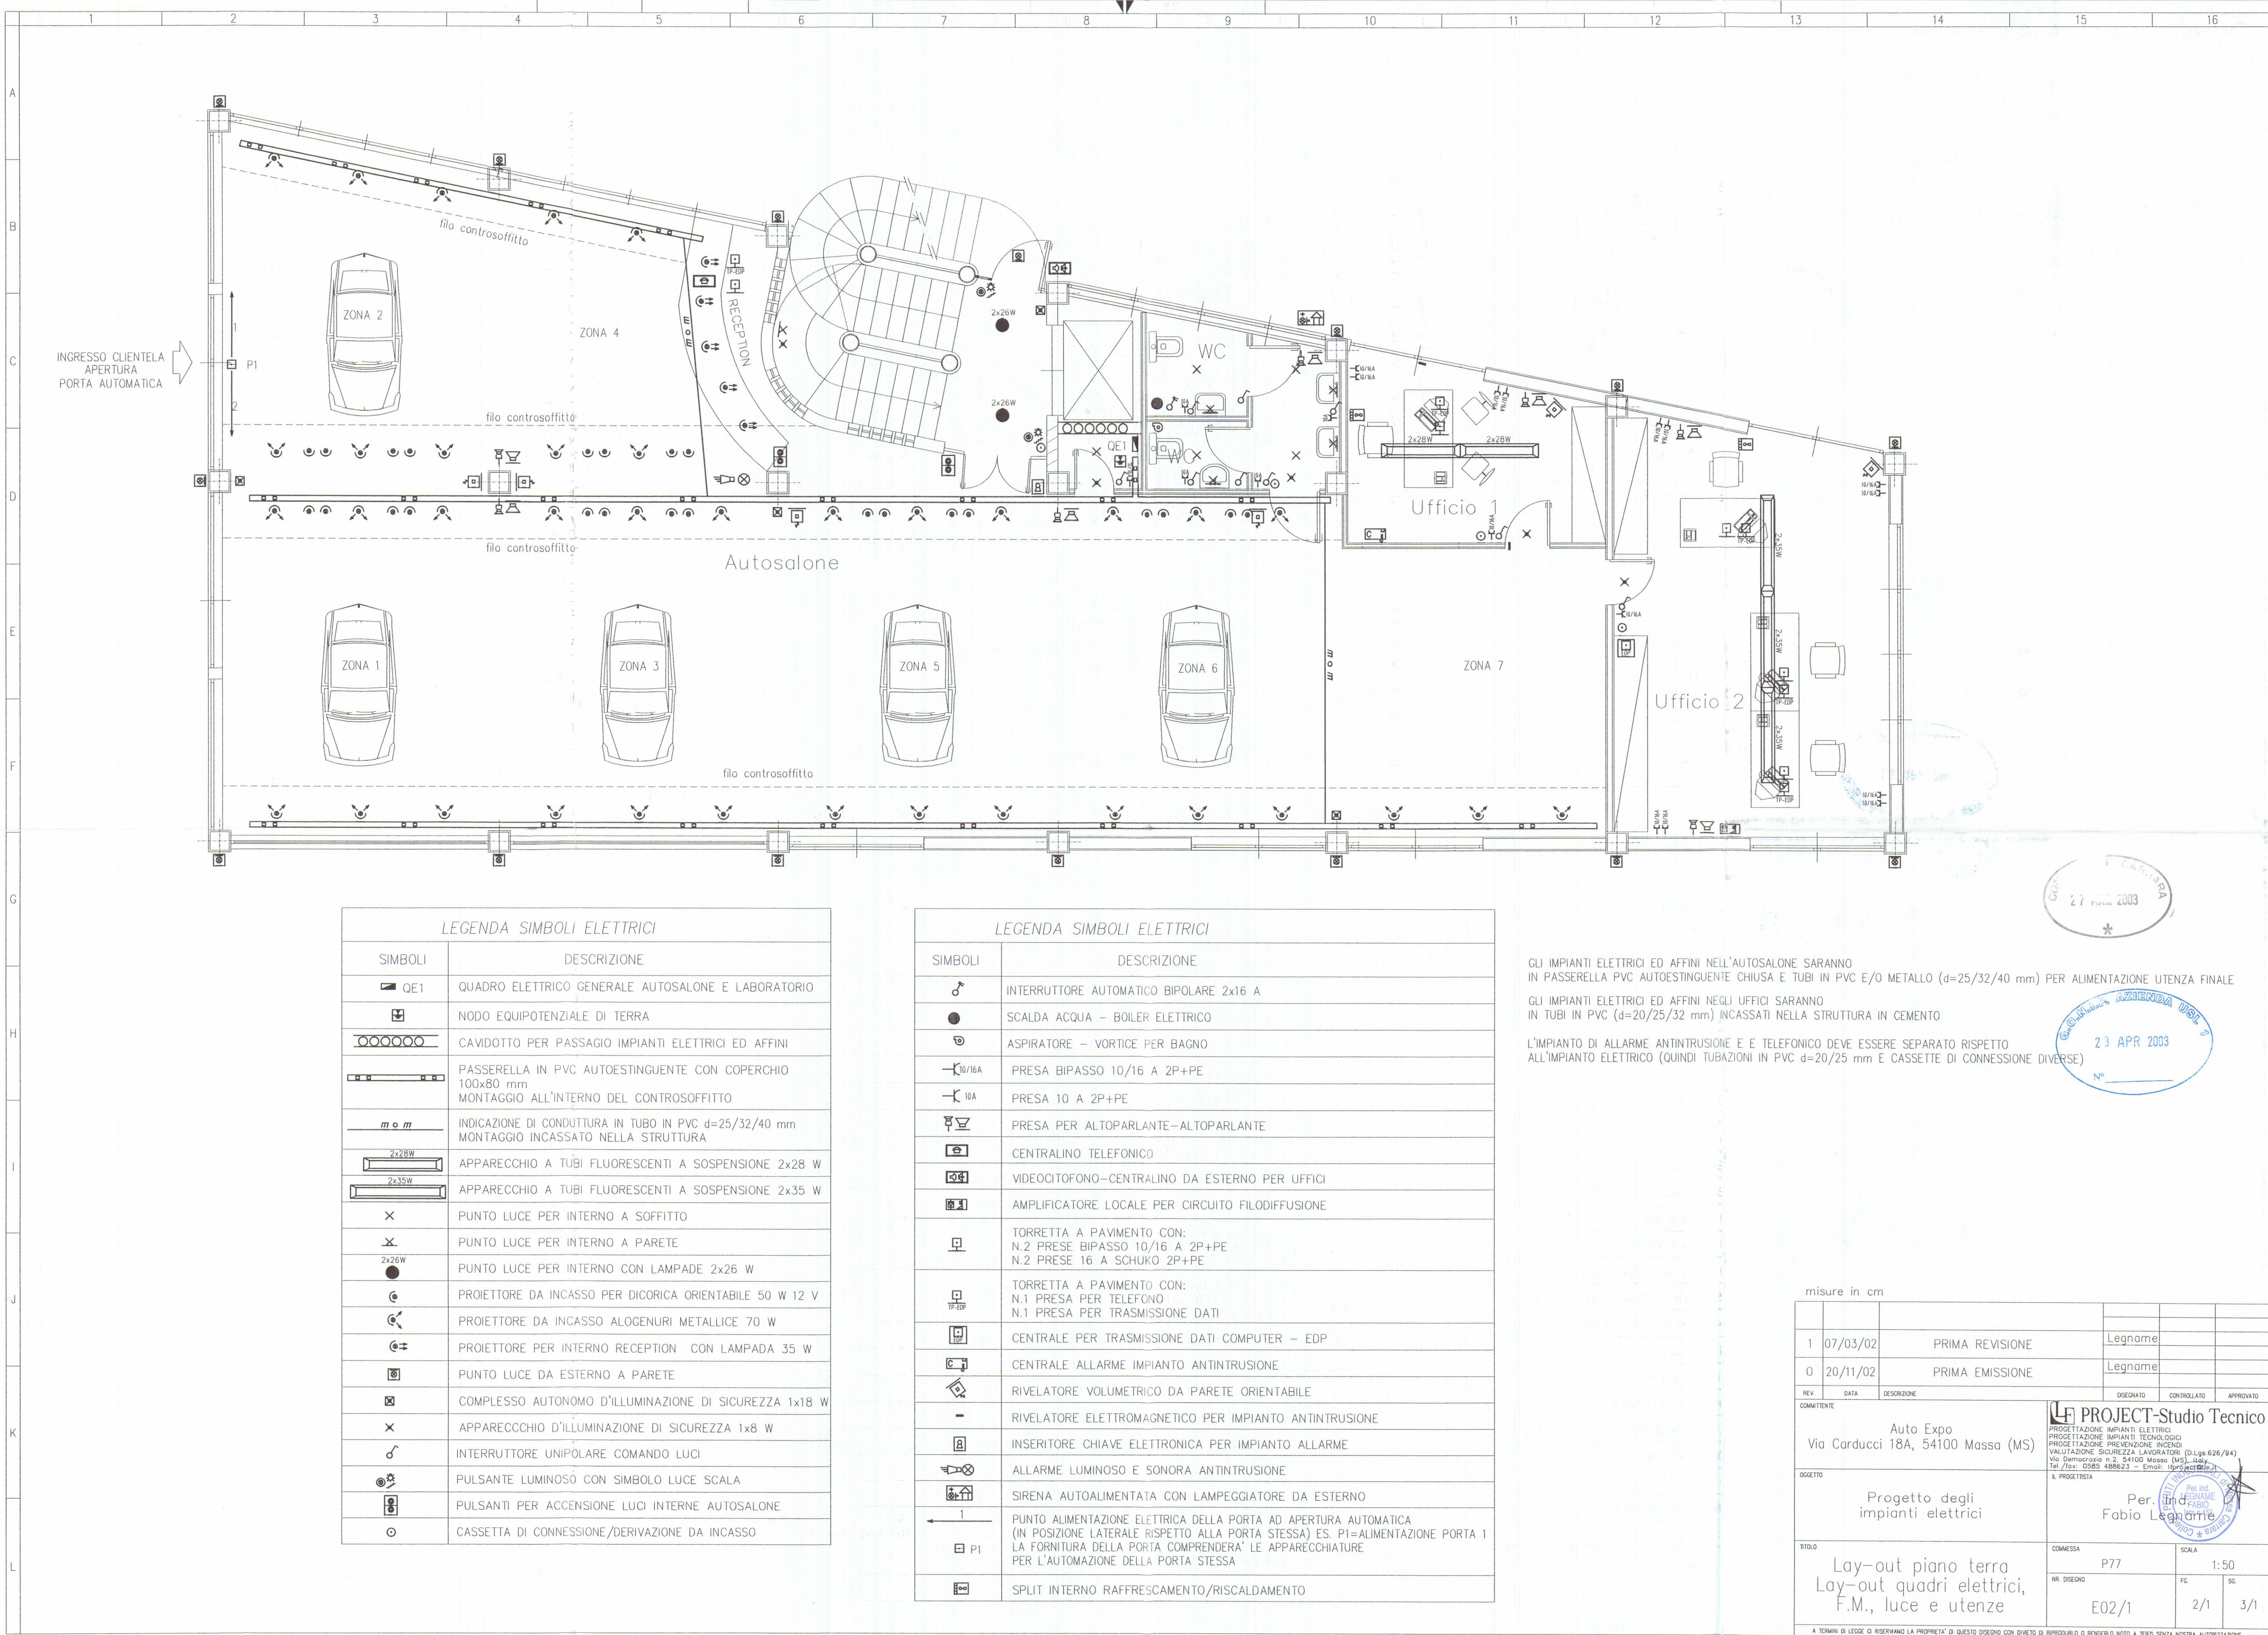


GLI IMPIANTI ELETTRICI ED AFFINI NELL'AUTOSALONE SARANNO IN PASSERELLA PVC AUTOESTINGUENTE CHIUSA E TUBI IN PVC E/O METALLO (d=25/32/40 mm) PER ALIMENTAZIONE UTENZA FINALE

GLI IMPIANTI ELETTRICI ED AFFINI NEGLI UFFICI SARANNO IN TUBI IN PVC (d=20/25/32 mm) INCASSATI NELLA STRUTTURA IN CEMENTO

L'IMPIANTO DI ALLARME ANTINTRUSIONE E E TELEFONICO DEVE ESSERE SEPARATO RISPETTO ALL'IMPIANTO ELETTRICO (QUINDI TUBAZIONI IN PVC d=20/25 mm E CASSETTE DI CONNESSIONE DIVERSE)

misure in cm					
1	07/03/02	PRIMA REVISIONE	Legname		
0	20/11/02	PRIMA EMISSIONE	Legname		
REV	DATA	DESCRIZIONE	DISEGNATO	CONTROLLATO	APPROVATO
COMITENTE			PROJECT-Studio Tecnico		
Auto Expo Via Carducci 18A, 54100 Massa (MS)			PROGETTAZIONE IMPIANTI ELETTRICI PROGETTAZIONE IMPIANTI TECNOLOGICI PROGETTAZIONE PREVENZIONE INCENDI VALUTAZIONE SICUREZZA LAVORATORI (D.Lgs. 626/94) Via Democrazia n.2, 54100 Massa (MS) - Italy Tel./fax: 0585 488623 - Email: lfproject@tin.it		
OGGETTO			Progetto degli impianti elettrici		
TITOLO			CONNESSA	SCALA	
Lay-out piano terra Lay-out quadri elettrici, F.M., luce e utenze			P77	1:50	
			NR. DISEGNO	FC	SG
			E02/1	2/1	3/1
A TERMINI DI LEGGE CI RISERVIAMO LA PROPRIETA' DI QUESTO DISEGNO CON DIVIETO DI RIPRODURLO O RENDERSILO NOTO A TERZI SENZA NOSTRA AUTORIZZAZIONE					

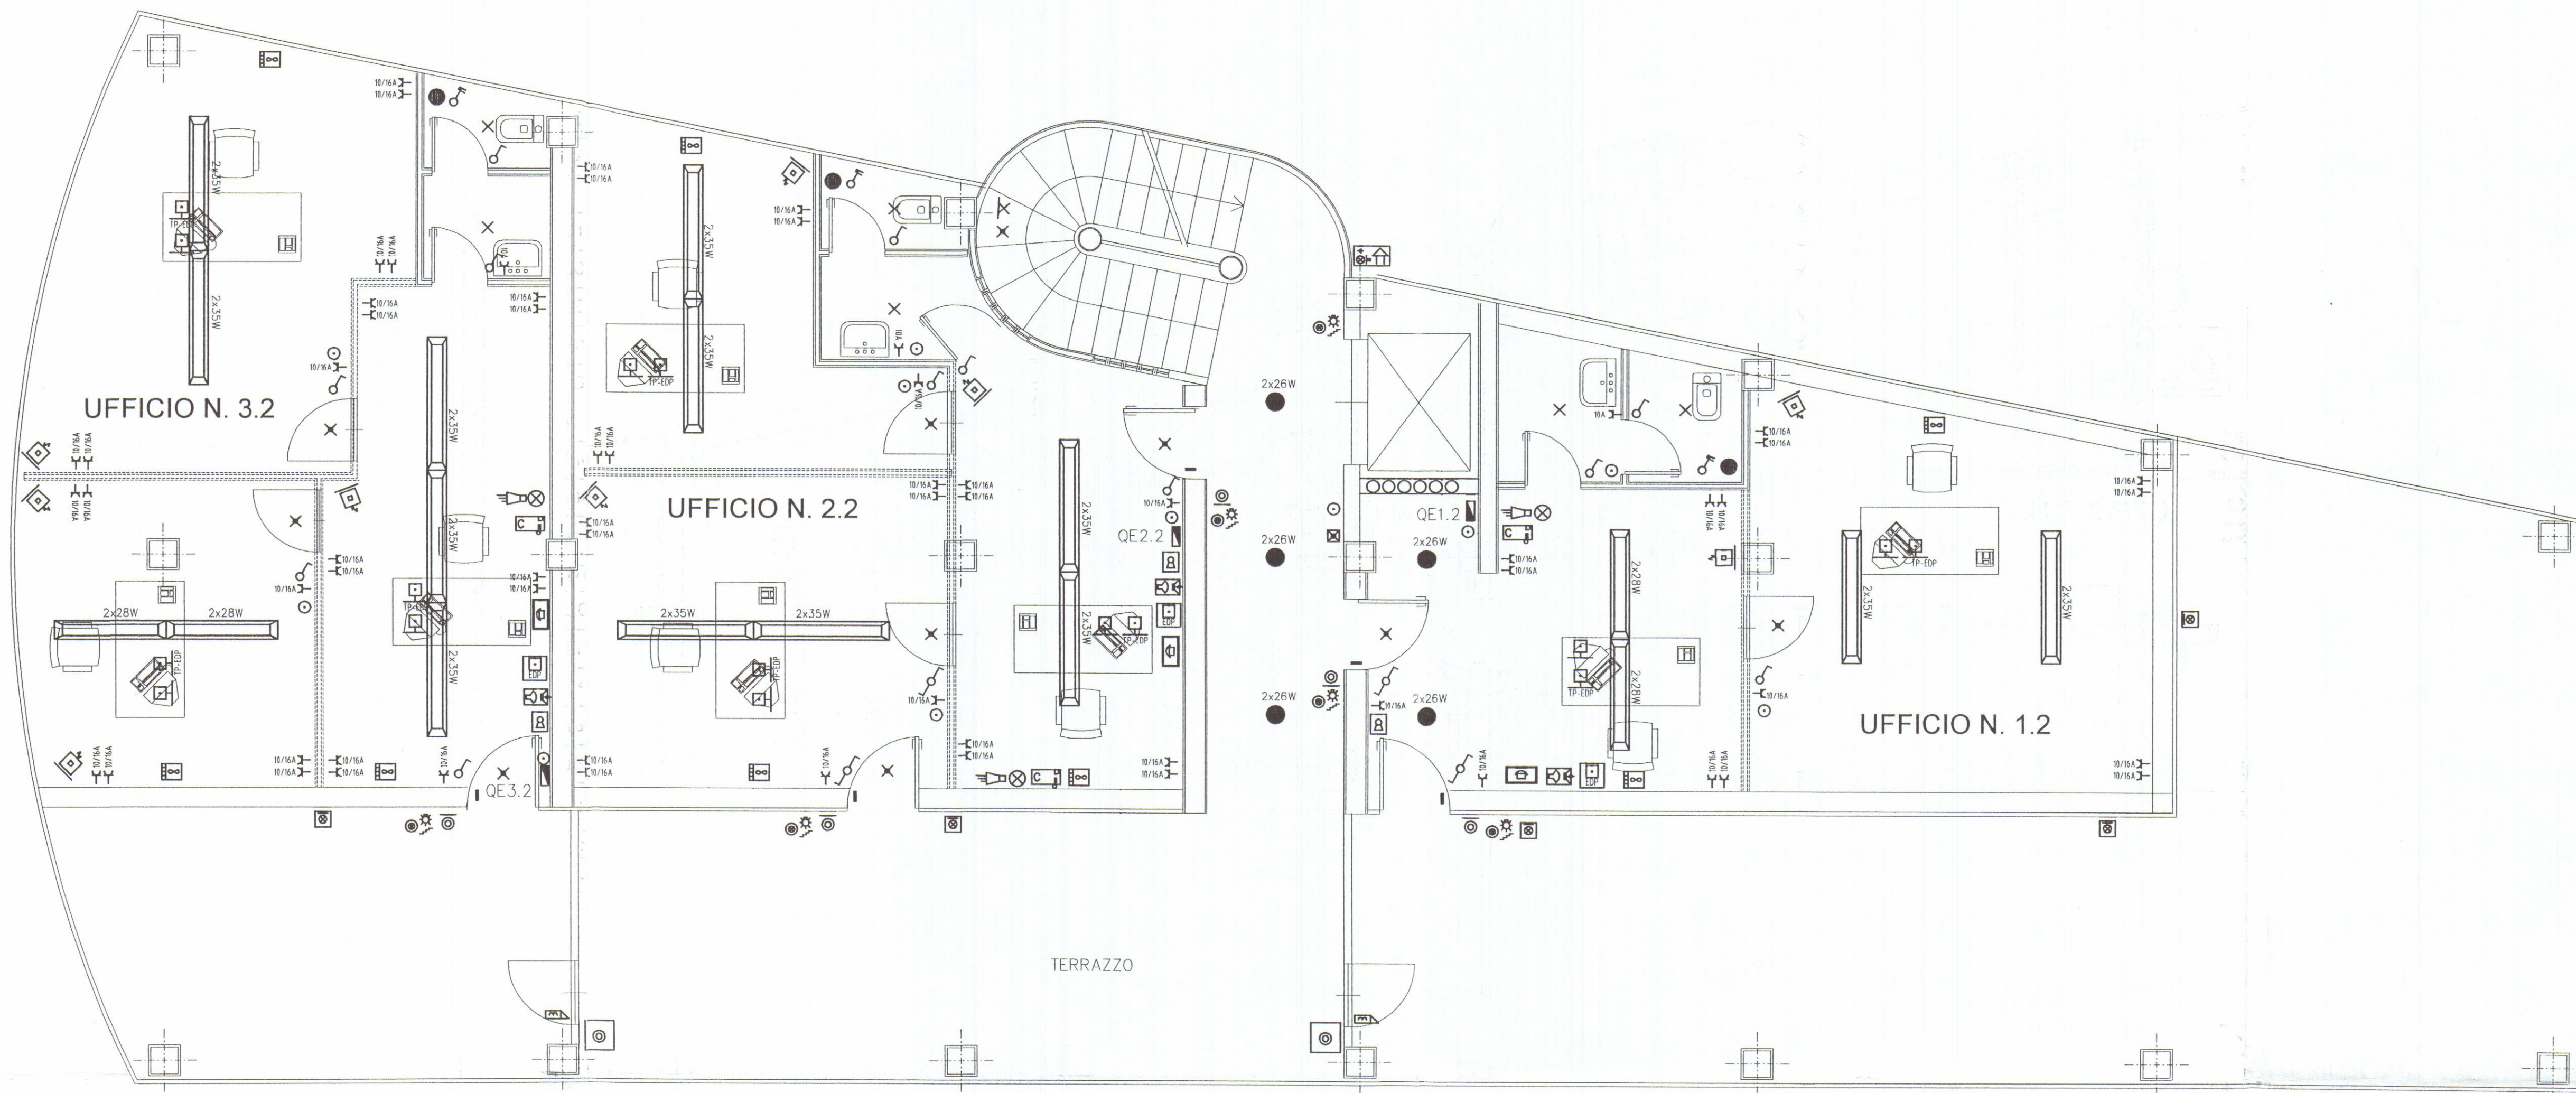

GLI IMPIANTI ELETTRICI ED AFFINI NEGLI UFFICI SARANNO IN TUBI IN PVC (d=20/25/32 mm) INCASSATI NELLA STRUTTURA IN CEMENTO

ALIMENTAZIONE DELLE PRESE F.M. - TELEFONO - TRASMISSIONE DATI SARANNO IN TUBI IN PVC (d=20/25/32 mm) INCASSATI NELLA STRUTTURA A PAVIMENTO E/O PARETE

L'IMPIANTO DI ALLARME ANTINTRUSIONE E E. TELEFONICO DEVE ESSERE SEPARATO RISPETTO ALL'IMPIANTO ELETTRICO (QUINDI TUBAZIONI IN PVC d=20/25 mm E CASSETTE DI CONNESSIONE DIVERSE)

COMUNE DI CARRARA
27 MAR. 2003

28 APR 2003
N°

LEGENDA SIMBOLI ELETTRICI	
	QUADRO ELETTRICO DISTRIBUZIONE UFFICIO 1.2
	QUADRO ELETTRICO DISTRIBUZIONE UFFICIO 2.2
	QUADRO ELETTRICO DISTRIBUZIONE UFFICIO 3.2
	NODO EQUIPOTENZIALE DI TERRA
	CAVIDOTTO PER PASSAGGIO IMPIANTI ELETTRICI ED AFFINI
	APPARECCHIO A TUBI FLUORESCENTI A SOSPENSIONE 2x28 W
	APPARECCHIO A TUBI FLUORESCENTI A SOSPENSIONE 2x35 W
	PUNTO LUCE PER INTERNO A SOFFITTO
	PUNTO LUCE PER INTERNO CON LAMPADE 2x26 W
	PUNTO LUCE A ESTERNO A PARETE
	COMPLESSO AUTONOMO D'ILLUMINAZIONE DI SICUREZZA 1x18 W
	APPARECCHIO D'ILLUMINAZIONE DI SICUREZZA 1x8 W
	INTERRUTTORE UNIPOLARE COMANDO LUCI
	DEVIATORE UNIPOLARE COMANDO LUCI
	PULSANTE LUMINOSO CON SIMBOLO LUCE SCALA
	PULSANTE FUORI PORTA
	PULSANTE STAGNO SU CANCELLO
	CASSETTA DI CONNESSIONE/DERIVAZIONE DA INCASSO


LEGENDA SIMBOLI ELETTRICI	
	INTERRUTTORE AUTOMATICO BIPOLARE 2x16 A
	SCALDA ACQUA - BOILER ELETTRICO
	PRESA BIPASSO 10/16 A 2P+PE
	PRESA 10 A 2P+PE
	CENTRALINO TELEFONICO
	VIDEOCITOFONO INTERNO UFFICIO
	TORRETTA A PAVIMENTO CON: N.2 PRESE BIPASSO 10/16 A 2P+PE N.2 PRESE 16 A SCHUKO 2P+PE
	TORRETTA A PAVIMENTO CON: N.1 PRESA PER TELEFONO N.1 PRESA PER TRASMISSIONE DATI
	CENTRALE PER TRASMISSIONE DATI COMPUTER - EDP
	CENTRALE ALLARME IMPIANTO ANTINTRUSIONE
	RIVELATORE VOLUMETRICO DA PARETE ORIENTABILE
	RIVELATORE ELETTROMAGNETICO PER IMPIANTO ANTINTRUSIONE
	INSERITORE CHIAVE ELETTRONICA PER IMPIANTO ALLARME
	ALLARME LUMINOSO E SONORA ANTINTRUSIONE
	SIRENA AUTOALIMENTATA CON LAMPEGGIATORE DA ESTERNO
	SPLIT INTERNO RAFFRESCAMENTO/RISCALDAMENTO
	SERERATURA ELETTRICA

misure in cm


REV.	DATA	DESCRIZIONE	DISEGNATO	CONTROLLATO	APPROVATO
1	07/03/03	PRIMA REVISIONE	Legname		
0	20/11/02	PRIMA EMISSIONE	Legname		
COMITENTE					
Auto Expo Via Carducci 18A, 54100 Massa (MS)					
PROGETTO					
Progetto degli impianti elettrici					
PER					
Fabio Legname					
TITOLO					
Lay-out piano secondo Lay-out quadri elettrici, F.M., luce e utenze					
COMMESSA					
P77					
NR. DISEGNO					
E04/1					
FC					
4/1					
SC					
5/1					
A TERMINI DI LEGGE O RISERVA LA PROPRIETA' DI QUESTO DISEGNO CON DIVIETO DI RIPRODURRE O RENDERSI NOTO A TERZI SENZA NOSTRA AUTORIZZAZIONE					

PROJECT-Studio Tecnico
PROGETTAZIONE IMPIANTI ELETTRICI
PROGETTAZIONE IMPIANTI TECNOLOGICI
PROGETTAZIONE PREVENZIONE INCENDI
VALUTAZIONE SICUREZZA LAVORATORI (D.Lgs. 626/94)
Via Democrazia n.2, 54100 Massa (MS), Italy
Tel./fax: 0585 488623 - Email: ilproject@tin.it


Per
Fabio Legname

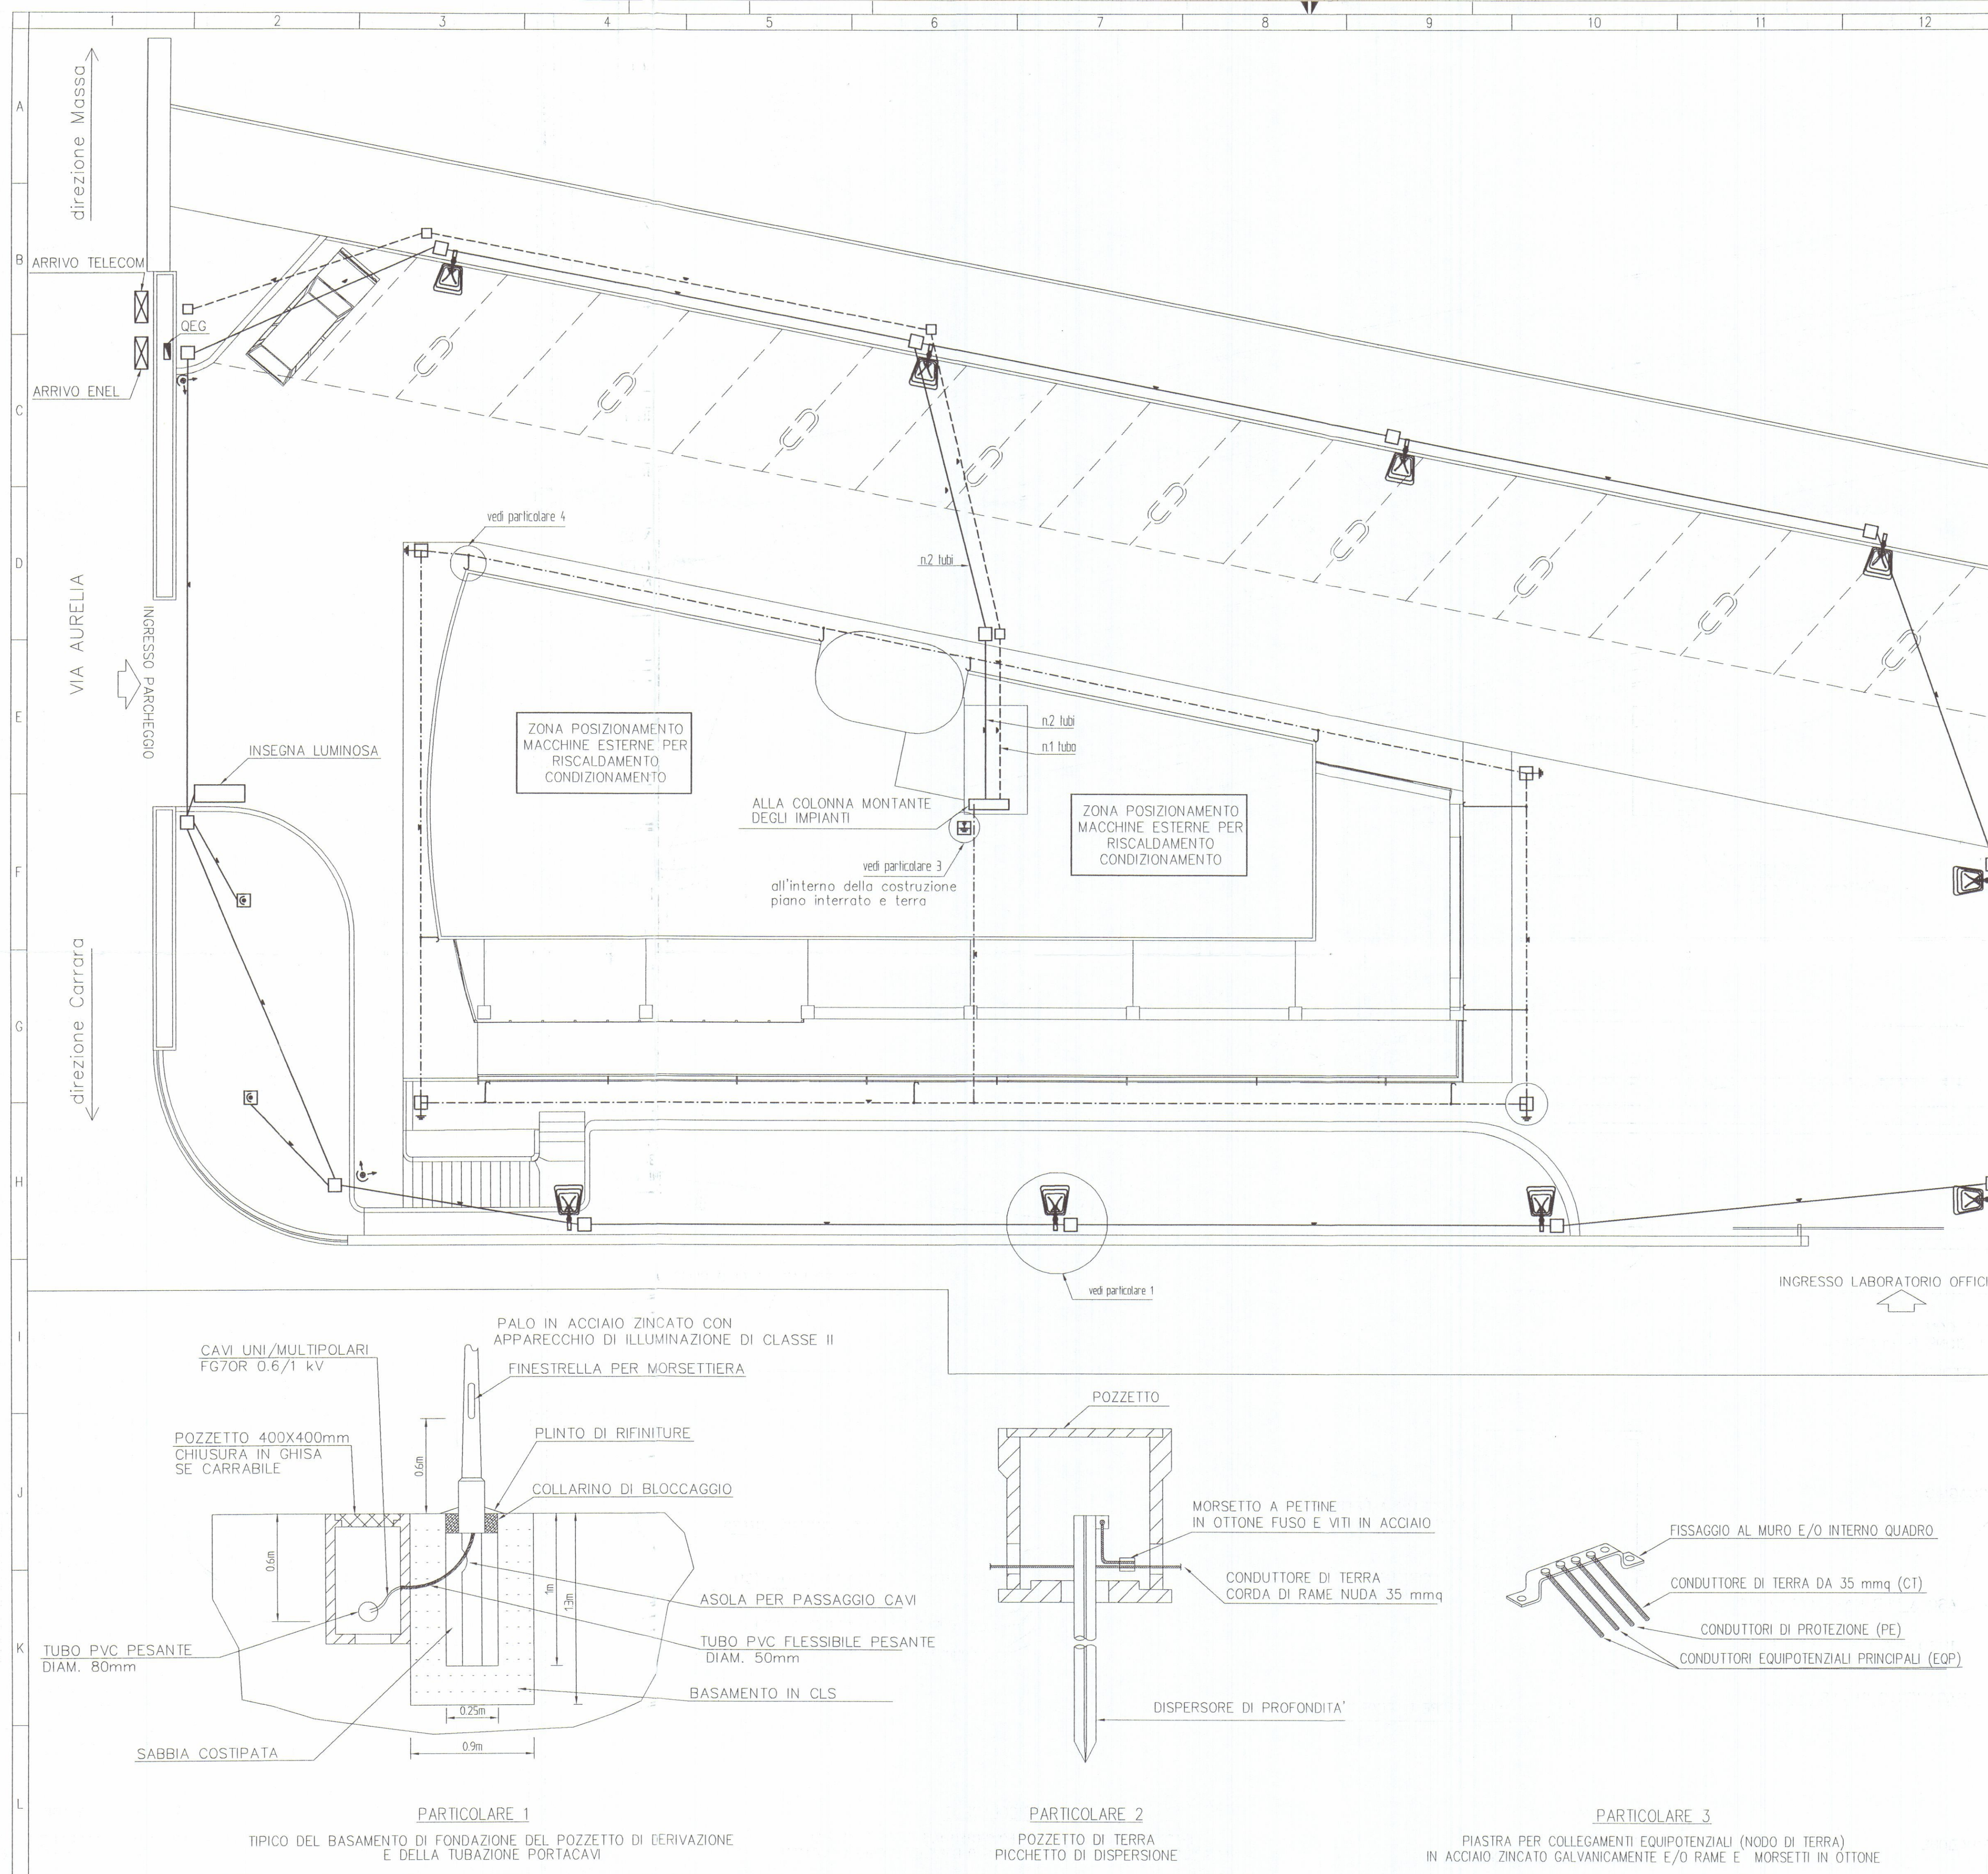


LEGENDA SIMBOLI ELETTRICI	
SIMBOLI	DESCRIZIONE
	QUADRI ELETTRICI GENERALI ARRIVO ENEL PARTENZA LINEA PER AUTOSALONE ED UFFICI
	NODO DI TERRA - PIASTRA EQUIPOTENZIALE ALL'INTERNO DELL'EDIFICIO
	POZZETTO ISPEZIONABILE CON DISPERSORE DI PROFONDITA' POZZETTO DI TERRA 400x400 mm
	DISPERSORE DI PROFONDITA' A CROCE IN ACCIAIO ZINCATO A CALDO SPESSORE 50x50x5 mm LUNG. 1,5 m
	CONDUTTORE DI TERRA CT - CORDA DI RAME NUDA 35 mmq INTERRATA, PROFONDITA' DI POSA > 0,5 m
	COLLEGAMENTO ALLE MASSE ESTRANEE EQUIPOTENZIALITA' DELLE MASSE ESTRANEE CON CONDUTTORE TERRA CT
	POZZETTO DI DISTRIBUZIONE IMPIANTO ELETTRICO POZZETTO DI DISTRIBUZIONE 400x400 mm
	POZZETTO DI DISTRIBUZIONE IMPIANTO TELEFONICO POZZETTO DI DISTRIBUZIONE 300x300 mm
	INDICAZIONE DI CONDUTTURE IN TUBO IN PVC PESANTE d=100 mm INTERRATO NEL TERRENO-PROFONFITA' >= 0,5 m
	INDICAZIONE DI CONDUTTURE IN TUBO IN PVC PESANTE d=50 mm INTERRATO NEL TERRENO-PROFONFITA' >= 0,5 m
	APPARECCHIO DI ILLUMINAZIONE ESTERNO SU PALO h=5 METRI CON LAMPADA DA 150 W CDM-TD / CLASSE DI ISOLAMENTO II
	APPARECCHIO DI ILLUMINAZIONE INTERRATO CON LAMPADA DA 70 W
	PROIETTORE DA ESTERNO CON LAMPADA DA 250 W

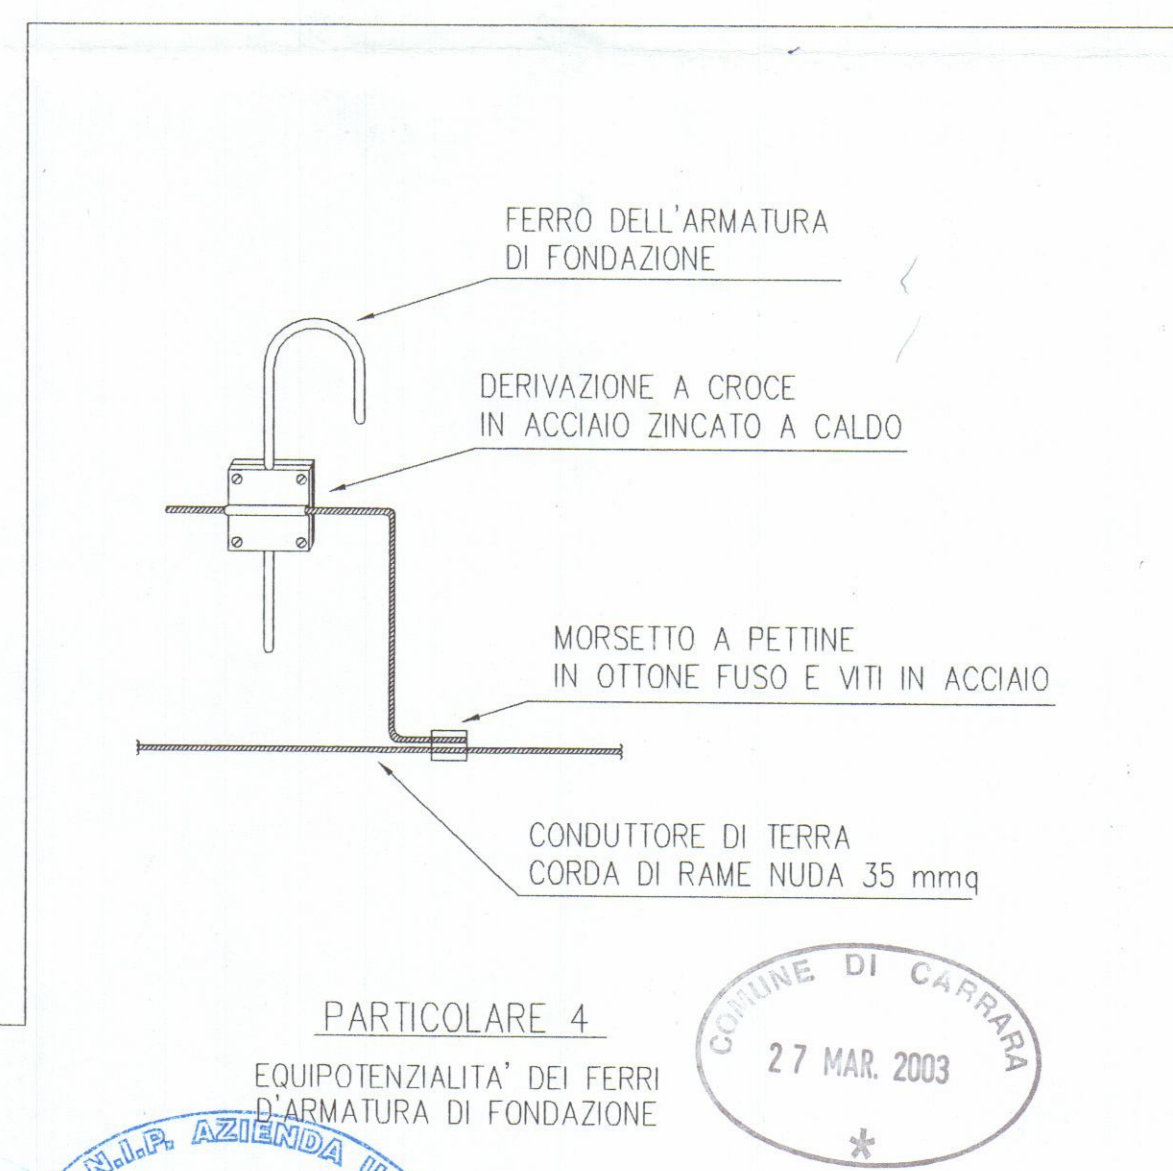

COMUNE DI CARRARA 27 MAR. 2003	
PARTICOLARE 4 EQUIPOTENZIALITA' DEI FERRI D'ARMATURA DI FONDAZIONE	
misure in cm 28 APR 2003	
REV.	DATA
1	07/03/03
0	20/11/02
PRIMA REVISIONE	
PRIMA EMISSIONE	
DESCRIZIONE	Legname
COMITENTE	Legname
Disegnato	Controllato
Approvato	
Auto Expo Via Carducci 18a, 54100 Massa	
Progetto degli impianti elettrici	
PROJECT-Studio Tecnico PROGETTAZIONE IMPIANTI ELETTRICI PROGETTAZIONE IMPIANTI TECNOLOGICI PROGETTAZIONE PREVENZIONE INCENDI VALUTAZIONE SICUREZZA LAVORATORI (D.Lgs. 626/94) Via Democrazia n.2, 54100 Massa (MS), Italy Tel./fax: 0585 488623 - Email: info@projectstudio.it	
RITITOLO Lay-out generale Lay-out impianto di terra, illuminazione esterna	
COMMESSA	SCALA
P77	1:100
NR. DISEGNO	FG.
E05/1	5/1
A TERMINI DI LEGGE CI RISERVIAMO LA PROPRIETA' DI QUESTO DISEGNO CON DIVIETO DI RIPRODURLO O RENDERSI NOTO A TERZI SENZA NOSTRA AUTORIZZAZIONE.	

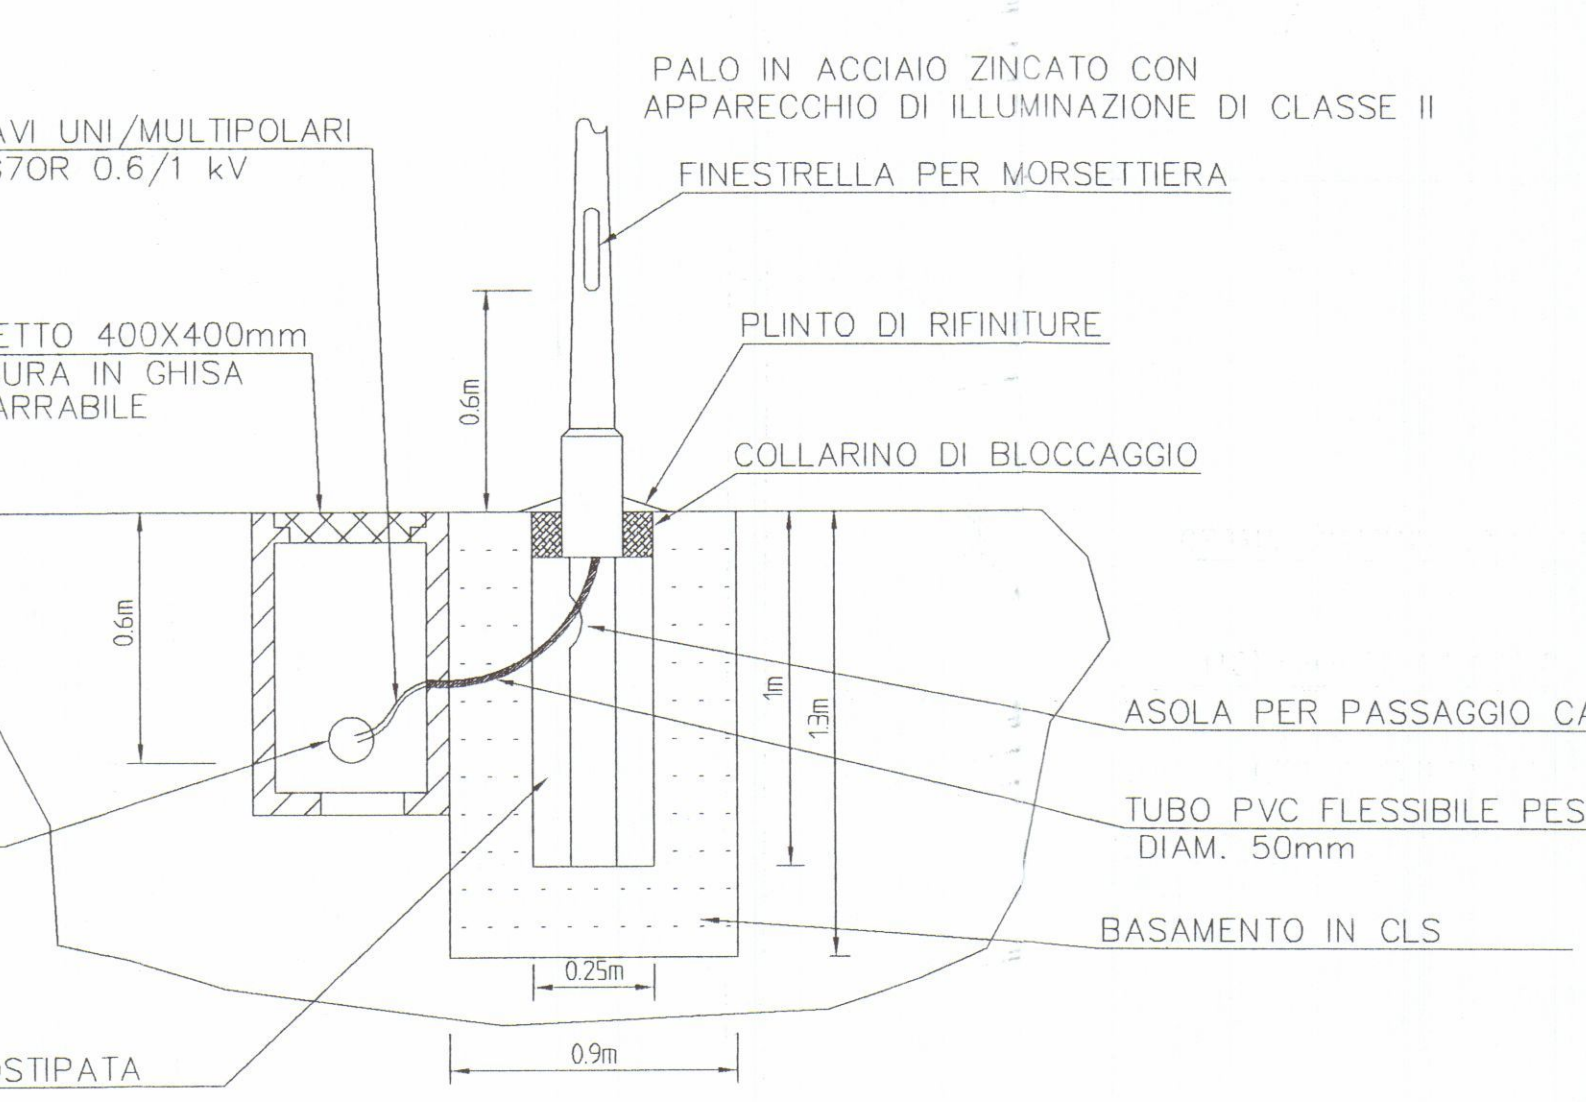


PARTICOLARE 1
TIPICO DEL BASAMENTO DI FONDAZIONE DEL POZZETTO DI DERIVAZIONE E DELLA TUBAZIONE PORTACAVI

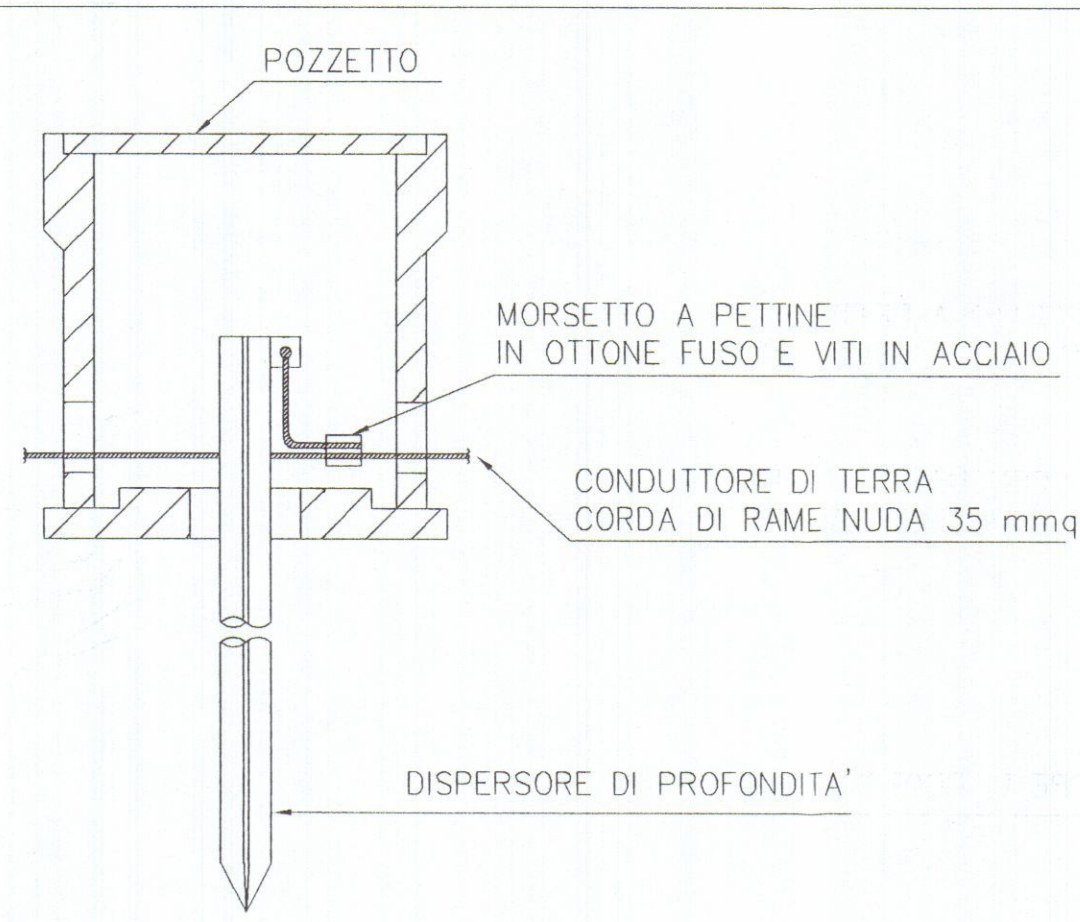

PARTICOLARE 2
POZZETTO DI TERRA
PICCHETTO DI DISPERSIONE



PARTICOLARE 3
PIASTRA PER COLLEGAMENTI EQUIPOTENZIALI (NODO DI TERRA)
IN ACCIAIO ZINCATO GALVANICAMENTE E/O RAME E MORSETTI IN OTTONE

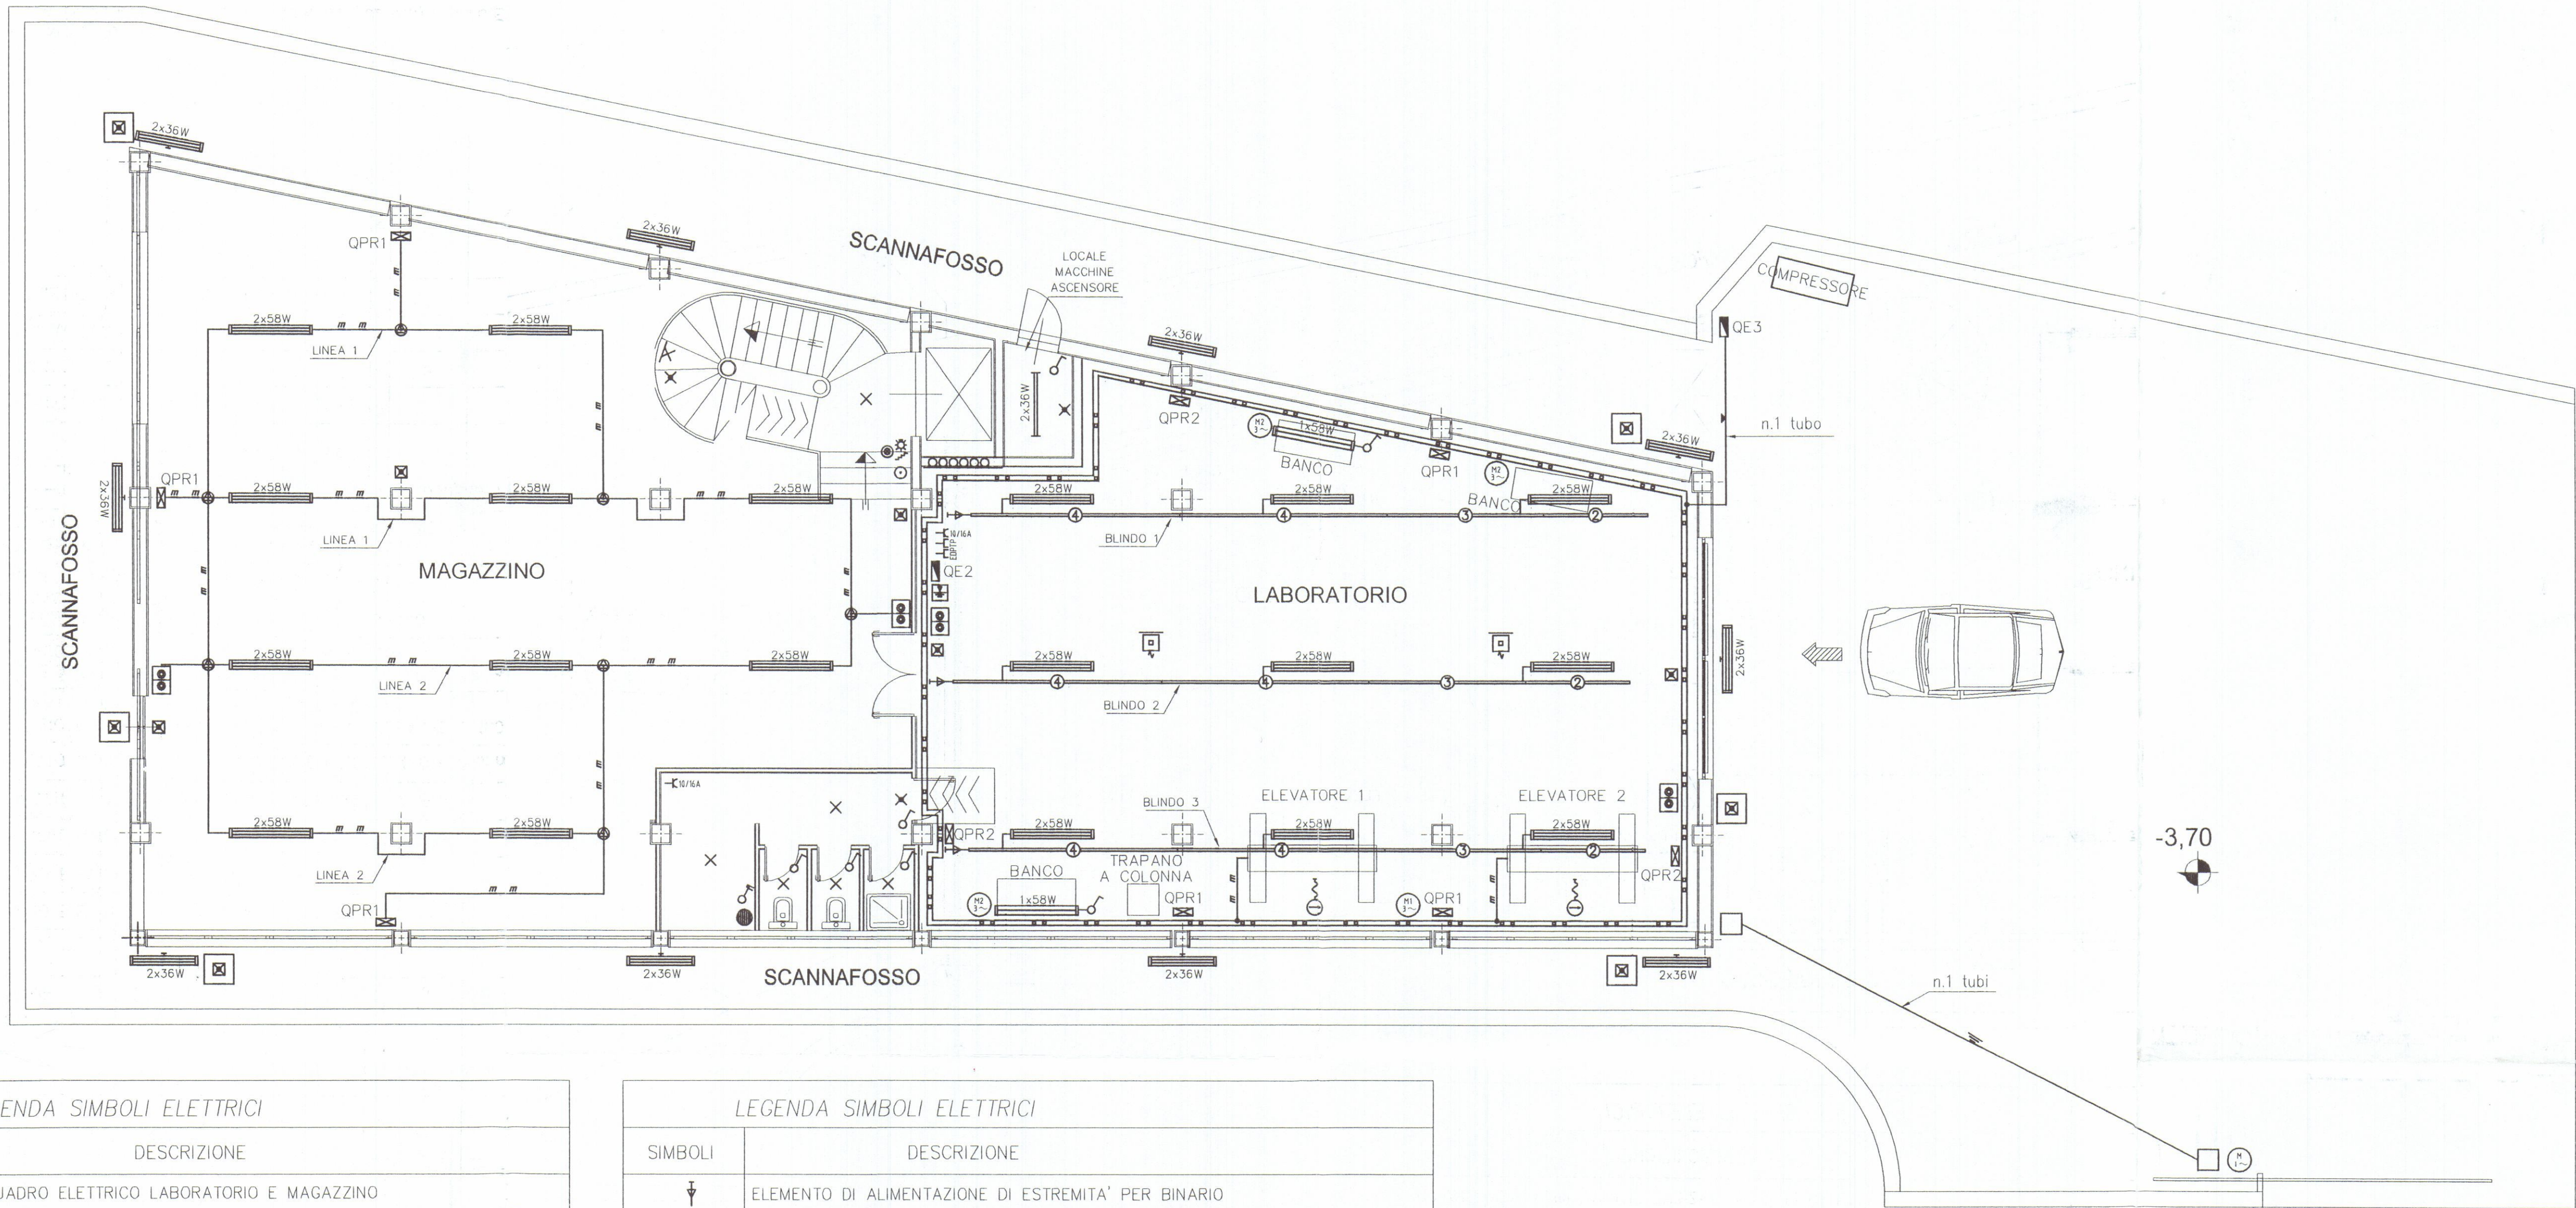

INGRESSO AUTOMOBILI

27 MAR 2003
28 APR 2003
N°


LEGENDA SIMBOLI ELETTRICI	
	QE2 QUADRO ELETTRICO LABORATORIO E MAGAZZINO
	QE3 QUADRO ELETTRICO ESTERNO PIAZZALE
	NODO EQUIPOTENZIALE DI TERRA
	CAVIDOTTO PER PASSAGGIO IMPIANTI ELETTRICI ED AFFINI
	POZZETTO DI DISTRIBUZIONE IMPIANTO ELETTRICO 400x400 mm
	INDICAZIONE DI CONDUTTURA IN TUBO IN PVC PESANTE d=100 mm INTERRATO NEL TERRENO-PROFONITA' >= 0.5 m
	INDICAZIONE DI CONDUTTURA IN TUBO IN PVC D=20/25/32 mm MONTAGGIO SPORGENTE A PARETE E/O SOFFITTO
	PASSERELLA METALLICA PERFORATA CON COPERCHIO IN ACCIAIO ZINCATO 100x80 mm MONTAGGIO AEREO CON SUPPORTI OGNI 2 METRI
	DERIVAZIONE DALLA PASSERELLA PERFORATA CON TUBO IN PVC E/O CAVO PER ALIMENTAZIONE UTENZE
	BINARIO STANDARD L=4000/3000/2000 mm 2F+N+T 20 A MONTAGGIO A PLAFONE
	ESTRATTORE GAS DI SCARICO
	ESTRATTORE ARIA
	RULLO AVVOLGICAVO 24V
	MOTORIZZAZIONE CANCELLO AUTOMATICO

LEGENDA SIMBOLI ELETTRICI	
	ELEMENTO DI ALIMENTAZIONE DI ESTREMITA' PER BINARIO
	APPARECCHIO A TUBI FLUORESCENTI 2x36 W
	APPARECCHIO STAGNO A PARETE A TUBI FLUORESCENTI 2x36 W
	APPARECCHIO STAGNO A TUBI FLUORESCENTI 1x58 W
	APPARECCHIO STAGNO A TUBI FLUORESCENTI 2x58 W
	PUNTO LUCE PER INTERNO A SOFFITTO
	PUNTO LUCE PER INTERNO A PARETE
	COMPLESSO AUTONOMO D'ILLUMINAZIONE DI SICUREZZA 1x18 W
	COMPLESSO AUTONOMO D'ILLUMINAZIONE DI SICUREZZA 1x18 W
	APPARECCHIO D'ILLUMINAZIONE DI SICUREZZA 1x8 W
	INTERRUTTORE UNIPOLARE COMANDO LUCI
	PULSANTE LUMINOSO CON SIMBOLO LUCE SCALA
	PULSANTI PER ACCENSIONE LUCI CON RELE'
	CASSETTA DI CONNESSIONE/DERIVAZIONE DA INCASSO
	CASSETTA DI CONNESSIONE/DERIVAZIONE DA PARETE
	QUADRO PRESE INTERBLOCATE: 1 PRESA 16 A 220 V 2P+PE IP55 CON FUSIBILI 1 PRESA 16 A 380 V 3P+PE IP55 CON FUSIBILI
	QUADRO PRESE INTERBLOCATE: 1 PRESA 16 A 220 V 2P+PE IP55 CON FUSIBILI 1 PRESA 16 A 380 V 3P+N+PE IP55 CON FUSIBILI
	PRESA BIPASSO 10/16 A 2P+PE
	PRESA PER TELEFONO
	PRESA PER TRASMISSIONE DATI
	INTERRUTTORE AUTOMATICO BIPOLARE 2x16 A
	SCALDA ACQUA - BOILER ELETTRICO

GLI IMPIANTI ELETTRICI ED AFFINI NEL LABORATORIO SARANNO IN PASSERELLA METALLICA CHIUSA E TUBI IN PVC E/O METALLO (d=20/25/32 mm) PER ALIMENTAZIONE UTENZA FINALE

GLI IMPIANTI ELETTRICI ED AFFINI NEL MAGAZZINO SARANNO IN TUBI IN PVC (d=20/25/32 mm) MONTAGGIO SPORGENTE A PARETE E/O SOFFITTO

misure in cm					
1	07/03/03	PRIMA REVISIONE	Legname		
0	20/11/02	PRIMA EMISSIONE	Legname		
REV	DATA	DESCRIZIONE	DISEGNATO	CONTROLLATO	APPROVATO
COMMITTENTE			L.F. PROJECT-Studio Tecnico		
Auto Expo Via Carducci 18A, 54100 Massa (MS)			PROGETTAZIONE IMPIANTI ELETTRICI PROGETTAZIONE IMPIANTI TECNOLOGICI PROGETTAZIONE PREVENZIONE INCENDI VALUTAZIONE SICUREZZA LAVORATORI (D.Lgs. 626/94) Via Democrazia n.2, 54100 Massa (MS), Italy Tel./fax: 0585 488623 - Email: lfproject@tin.it		
OGGETTO			Progetto degli impianti elettrici		
TITOLO			Lay-out piano interrato Lay-out quadri elettrici, F.M., luce e utenze		
CONMESSA			P77	SCALA 1:75	
NR. DISEGNO			E01/1	1/1	2/1
A TERMINI DI LEGGE CI RISERVIAMO LA PROPRIETA' DI QUESTO DISEGNO CON DIVIETO DI RIPRODURLO O RENDERLO NOTO A TERZI SENZA NOSTRA AUTORIZZAZIONE					

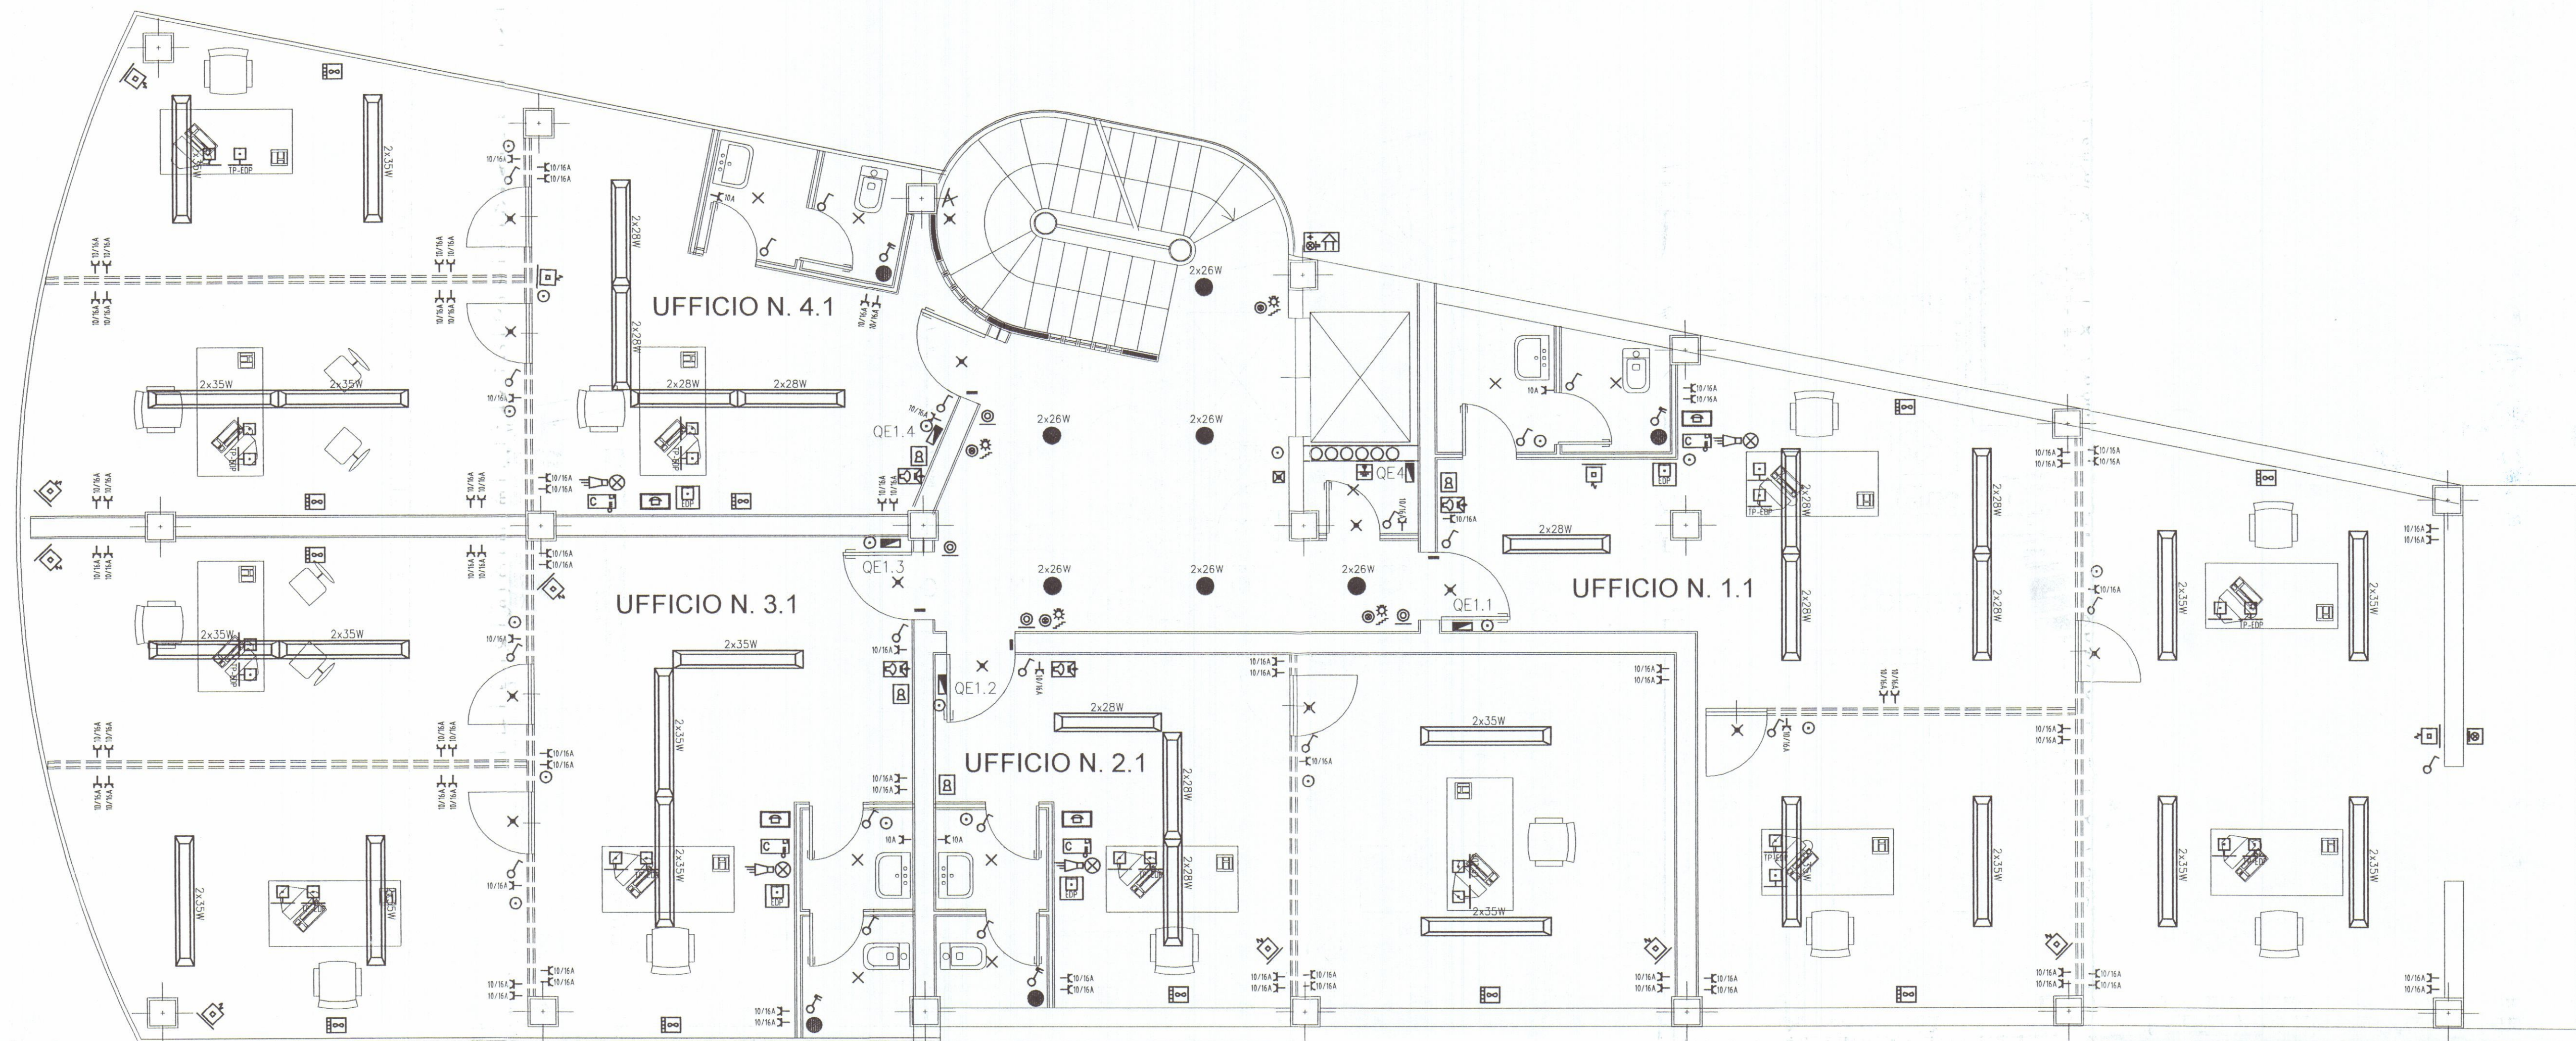

LEGENDA SIMBOLI ELETTRICI

SIMBOLI	DESCRIZIONE
	QUADRO ELETTRICO CONDOMINIALE
	QUADRO ELETTRICO DISTRIBUZIONE UFFICIO 1.1
	QUADRO ELETTRICO DISTRIBUZIONE UFFICIO 2.1
	QUADRO ELETTRICO DISTRIBUZIONE UFFICIO 3.1
	QUADRO ELETTRICO DISTRIBUZIONE UFFICIO 4.1
	NODO EQUIPOTENZIALE DI TERRA
	CAVODOTTO PER PASSAGGIO IMPIANTI ELETTRICI ED AFFINI
	APPARECCHIO A TUBI FLUORESCENTI A SOSPENSIONE 2x28 W
	APPARECCHIO A TUBI FLUORESCENTI A SOSPENSIONE 2x35 W
	PUNTO LUCE PER INTERNO A SOFFITTO
	PUNTO LUCE PER INTERNO CON LAMPADE 2x26 W
	COMPLESSO AUTONOMO D'ILLUMINAZIONE DI SICUREZZA 1x18 W
	APPARECCHIO D'ILLUMINAZIONE DI SICUREZZA 1x8 W
	PUNTO LUCE A ESTERNO A PARETE
	INTERRUTTORE UNIPOLARE COMANDO LUCI
	PULSANTE LUMINOSO CON SIMBOLO LUCE SCALA
	PULSANTE FUORI PORTA
	CASSETTA DI CONNESSIONE/DERIVAZIONE DA INCASSO

LEGENDA SIMBOLI ELETTRICI

SIMBOLI	DESCRIZIONE
	INTERRUTTORE AUTOMATICO BIPOLARE 2x16 A
	SCALDA ACQUA - BOILER ELETTRICO
	PRESA BIPASSO 10/16 A 2P+PE
	PRESA 10 A 2P+PE
	CENTRALINO TELEFONICO
	VIDEOCITOFONO INTERNO UFFICIO
	TORRETTA A PAVIMENTO CON: N.2 PRESE BIPASSO 10/16 A 2P+PE N.2 PRESE 16 A SCHUKO 2P+PE
	TORRETTA A PAVIMENTO CON: N.1 PRESA PER TELEFONO N.1 PRESA PER TRASMISSIONE DATI
	CENTRALE PER TRASMISSIONE DATI COMPUTER - EDP
	CENTRALE ALLARME IMPIANTO ANTINTRUSIONE
	RIVELATORE VOLUMETRICO DA PARETE ORIENTABILE
	RIVELATORE ELETTROMAGNETICO PER IMPIANTO ANTINTRUSIONE
	INSERITORE CHIAVE ELETTRONICA PER IMPIANTO ALLARME
	ALLARME LUMINOSO E SONORA ANTINTRUSIONE
	SIRENA AUTOALIMENTATA CON LAMPEGGIATORE DA ESTERNO
	SPLIT INTERNO RAFFRESCAMENTO/RISCALDAMENTO

GLI IMPIANTI ELETTRICI ED AFFINI NEGLI UFFICI SARANNO IN TUBI IN PVC (d=20/25/32 mm) INCASSATI NELLA STRUTTURA IN CEMENTO

ALIMENTAZIONE DELLE PRESE F.M. - TELEFONO - TRASMISSIONE DATI SARANNO IN TUBI IN PVC (d=20/25/32 mm) INCASSATI NELLA STRUTTURA A PAVIMENTO E/O PARETE

L'IMPIANTO DI ALLARME ANTINTRUSIONE E E TELEFONICO DEVE ESSERE SEPARATO RISPETTO ALL'IMPIANTO ELETTRICO (QUINDI TUBAZIONI IN PVC d=20/25 mm E CASSETTE DI CONNESSIONE DIVERSE)


CONFERMA DI CARMA
27 MAR. 2003

28 APR 2003
N°

REV.	DATA	DESCRIZIONE	DISEGNATO	CONTROLLATO	APPROVATO
1	07/03/03	PRIMA REVISIONE	Legname		
0	20/11/02	PRIMA EMISSIONE	Legname		
COMMITTENTE					
Auto Expo Via Carducci 18A, 54100 Massa (MS)					
OGGETTO					
Progetto degli impianti elettrici					
TITOLO					
Lay-out piano primo Lay-out quadri elettrici, F.M., luce e utenze					
CONMESSA					
P77					
NR. DISEGNO					
E03/1					
SCALA					
1:50					
FG.					
3/1					
SQ.					
4/1					
A TERMINI DI LEGGE O RISERVIAMO LA PROPRIETA' DI QUESTO DISEGNO CON DIVIETO DI RIPRODURLO O RENDERLO NOTO A TERZI SENZA NOSTRA AUTORIZZAZIONE.					

PROJECT-Studio Tecnico
PROGETTAZIONE IMPIANTI ELETTRICI
PROGETTAZIONE IMPIANTI TECNOLOGICI
PROGETTAZIONE PREVENZIONE INCENDI
VALUTAZIONE SICUREZZA LAVORATORI (D.Lgs. 626/94)
Via Democrazia n. 2, 54100 Massa (MS), Italy
Tel./fax: 0585 488623 - Email: lproject@tin.it

Fabrizio Legname

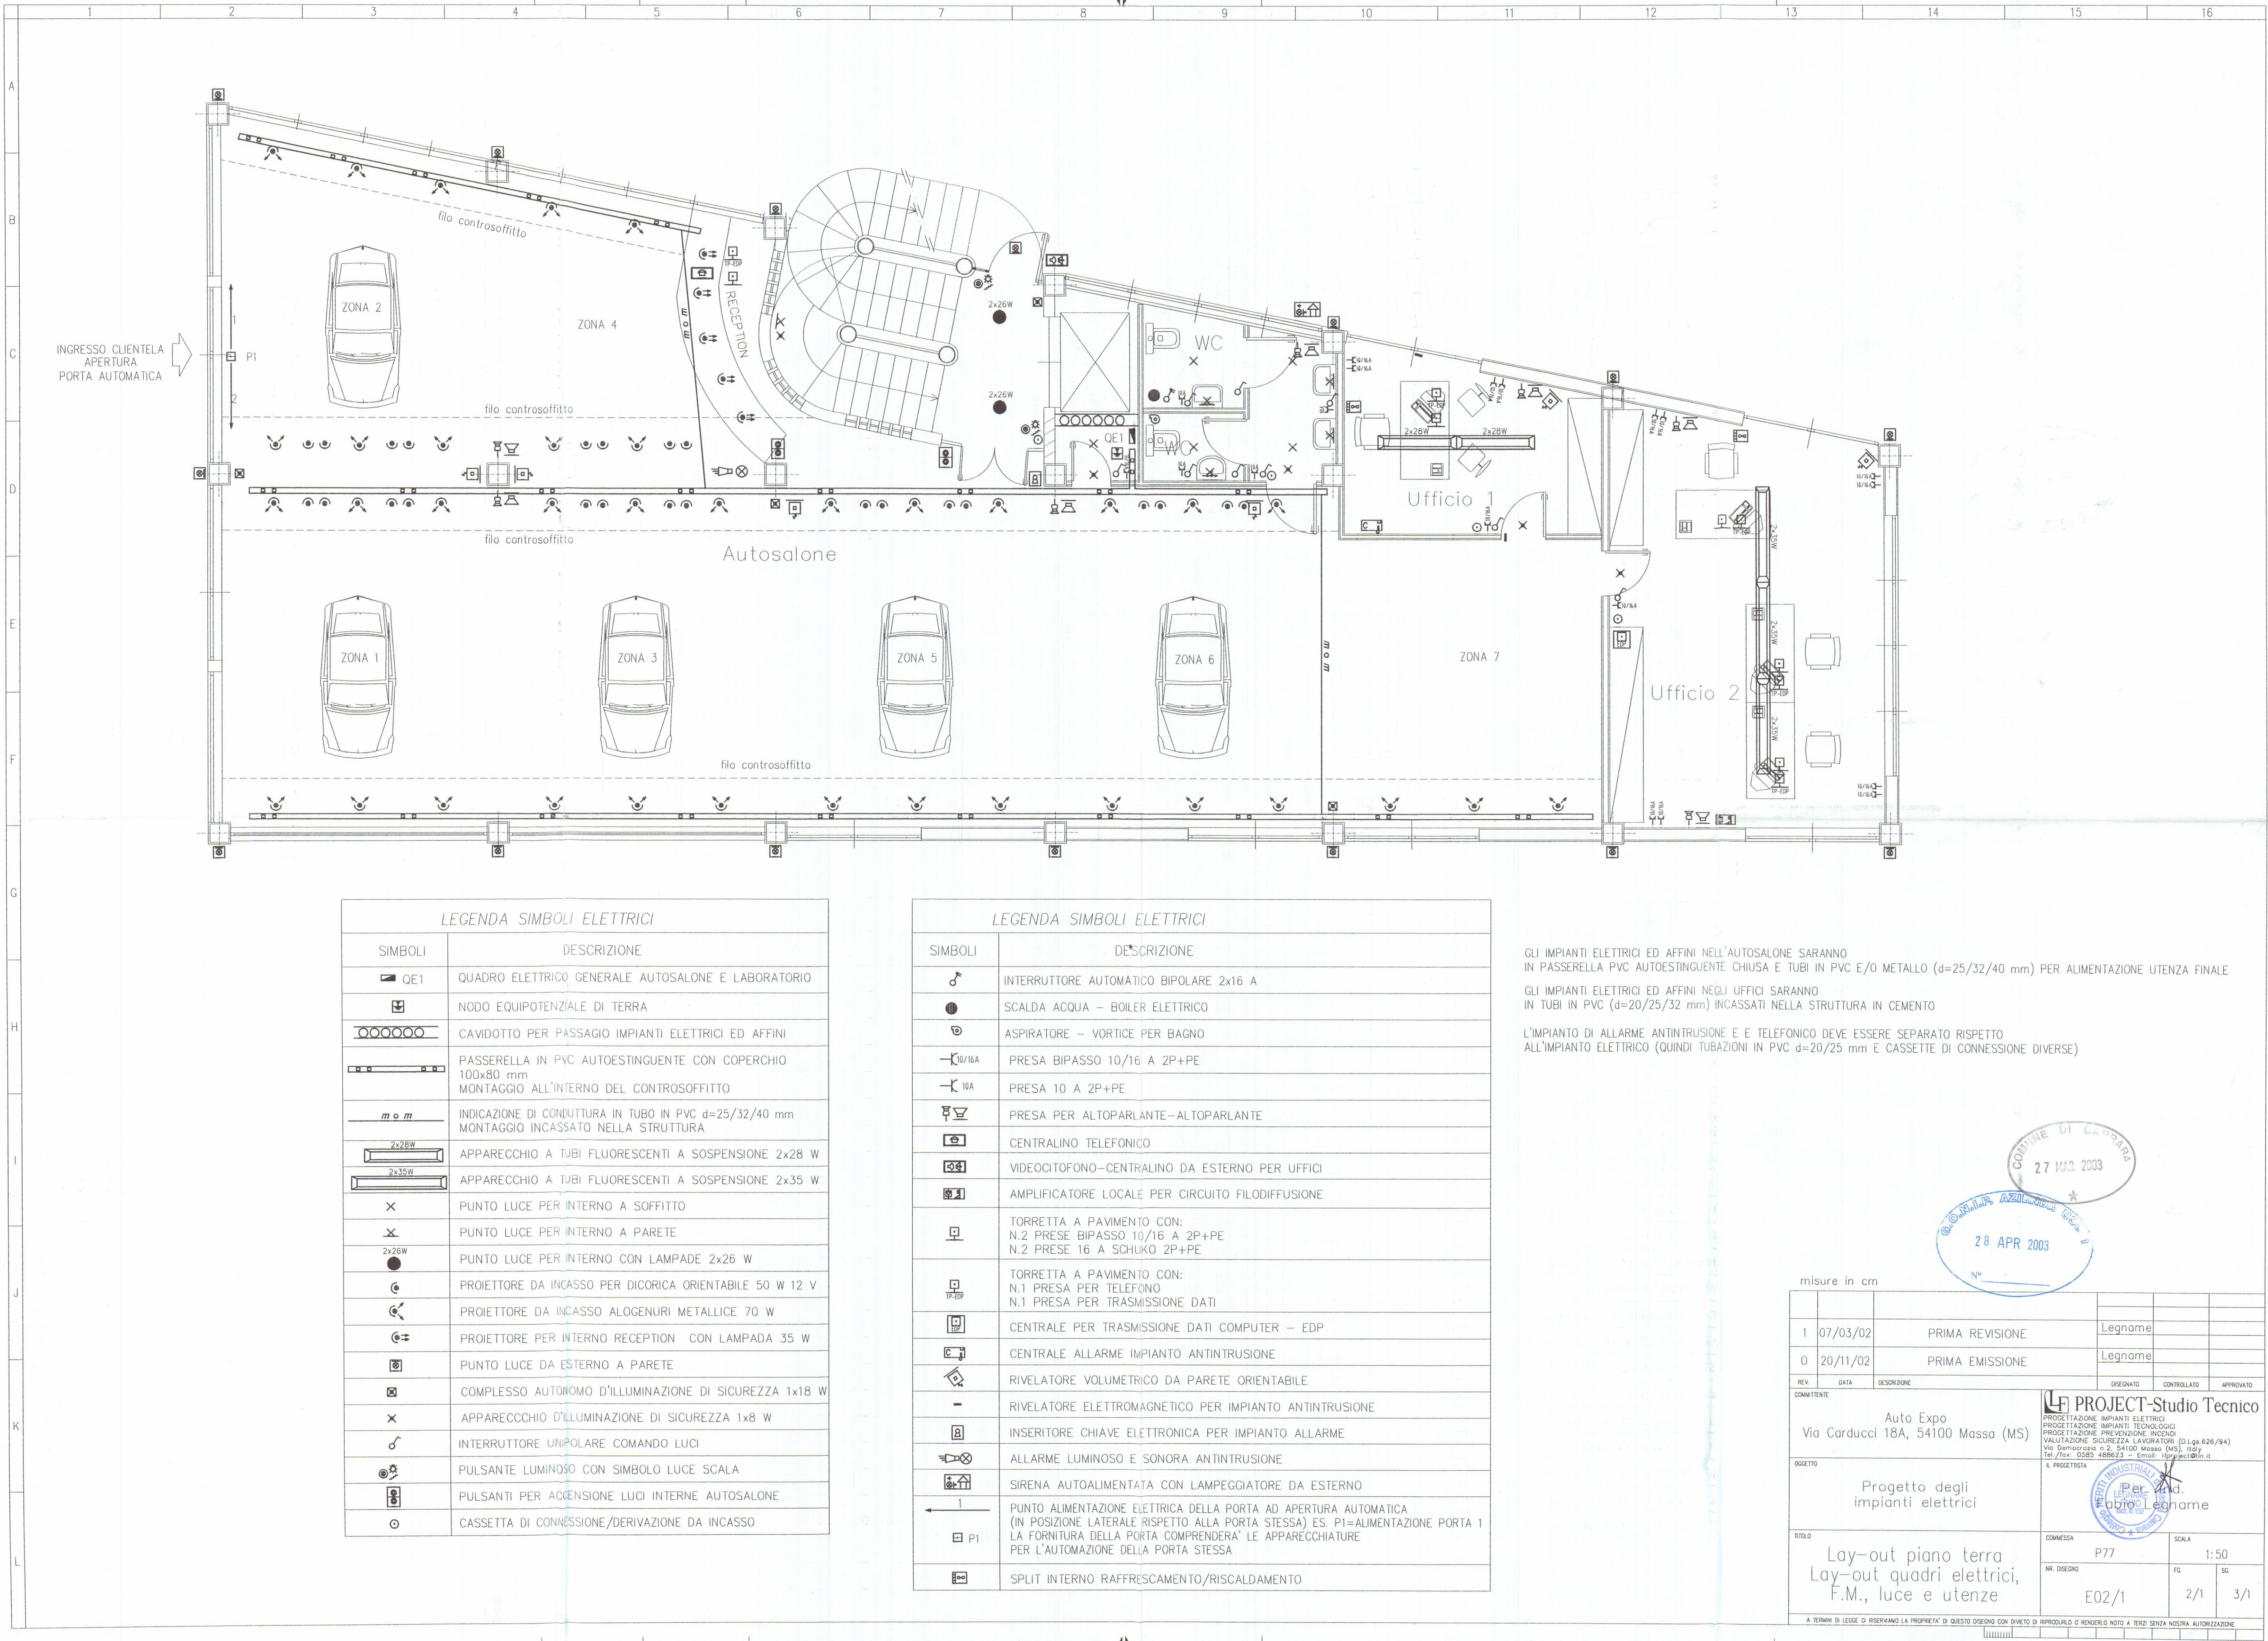

LEGENDA SIMBOLI ELETTRICI	
SIMBOLI	DESCRIZIONE
QE1	QUADRO ELETTRICO GENERALE AUTOSALONE E LABORATORIO
	NODO EQUIPOTENZIALE DI TERRA
	CAVIDOTTO PER PASSAGGIO IMPIANTI ELETTRICI ED AFFINI
	PASSERELLA IN PVC AUTOESTINGUENTE CON COPERCHIO 100x80 mm MONTAGGIO ALL'INTERNO DEL CONTROSOFFITTO
m o m	INDICAZIONE DI CONDUTTURA IN TUBO IN PVC d=25/32/40 mm MONTAGGIO INCASSATO NELLA STRUTTURA
2x26W	APPARECCHIO A TUBI FLUORESCENTI A SOSPENSIONE 2x28 W
2x35W	APPARECCHIO A TUBI FLUORESCENTI A SOSPENSIONE 2x35 W
X	PUNTO LUCE PER INTERNO A SOFFITTO
X	PUNTO LUCE PER INTERNO A PARETE
2x26W	PUNTO LUCE PER INTERNO CON LAMPADE 2x26 W
	PROIETTORE DA INCASSO PER DICORICA ORIENTABILE 50 W 12 V
	PROIETTORE DA INCASSO ALOGENURI METALLICHE 70 W
	PROIETTORE PER INTERNO RECEPTION CON LAMPADA 35 W
	PUNTO LUCE DA ESTERNO A PARETE
	COMPLESSO AUTONOMO D'ILLUMINAZIONE DI SICUREZZA 1x18 W
X	APPARECCHIO D'ILLUMINAZIONE DI SICUREZZA 1x8 W
	INTERRUTTORE UNIPOLARE COMANDO LUCI
	PULSANTE LUMINOSO CON SIMBOLO LUCE SCALA
	PULSANTI PER ACCENSIONE LUCI INTERNE AUTOSALONE
	CASSETTA DI CONNESSIONE/DERIVAZIONE DA INCASSO

LEGENDA SIMBOLI ELETTRICI	
SIMBOLI	DESCRIZIONE
	INTERRUTTORE AUTOMATICO BIPOLARE 2x16 A
	SCALDA ACQUA - BOILER ELETTRICO
	ASPIRATORE - VORTICE PER BAGNO
10/16A	PRESA BIPASSO 10/16 A 2P+PE
10A	PRESA 10 A 2P+PE
	PRESA PER ALTOPARLANTE - ALTOPARLANTE
	CENTRALINO TELEFONICO
	VIDEOCITOFONO - CENTRALINO DA ESTERNO PER UFFICI
	AMPLIFICATORE LOCALE PER CIRCUITO FILODIFFUSIONE
	TORRETTA A PAVIMENTO CON: N.2 PRESE BIPASSO 10/16 A 2P+PE N.2 PRESE 16 A SCHUKO 2P+PE
	TORRETTA A PAVIMENTO CON: N.1 PRESA PER TELEFONO N.1 PRESA PER TRASMISSIONE DATI
	CENTRALE PER TRASMISSIONE DATI COMPUTER - EDP
	CENTRALE ALLARME IMPIANTO ANTINTRUSIONE
	RIVELATORE VOLUMETRICO DA PARETE ORIENTABILE
-	RIVELATORE ELETTROMAGNETICO PER IMPIANTO ANTINTRUSIONE
	INSERITORE CHIAVE ELETTRONICA PER IMPIANTO ALLARME
	ALLARME LUMINOSO E SONORA ANTINTRUSIONE
	SIRENA AUTOALIMENTATA CON LAMPEGGIATORE DA ESTERNO
1	PUNTO ALIMENTAZIONE ELETTRICA DELLA PORTA AD APERTURA AUTOMATICA (IN POSIZIONE LATERALE RISPETTO ALLA PORTA STESSA) ES. P1=ALIMENTAZIONE PORTA 1 LA FORNITURA DELLA PORTA COMPRENDERA' LE APPARECCHIATURE PER L'AUTOMAZIONE DELLA PORTA STESSA
P1	
	SPLIT INTERNO RAFFRESCAMENTO/RISCALDAMENTO

GLI IMPIANTI ELETTRICI ED AFFINI NELL'AUTOSALONE SARANNO IN PASSERELLA PVC AUTOESTINGUENTE CHIUSA E TUBI IN PVC E/O METALLO (d=25/32/40 mm) PER ALIMENTAZIONE UTENZA FINALE

GLI IMPIANTI ELETTRICI ED AFFINI NEGLI UFFICI SARANNO IN TUBI IN PVC (d=20/25/32 mm) INCASSATI NELLA STRUTTURA IN CEMENTO

L'IMPIANTO DI ALLARME ANTINTRUSIONE E TELEFONICO DEVE ESSERE SEPARATO RISPETTO ALL'IMPIANTO ELETTRICO (QUINDI TUBAZIONI IN PVC d=20/25 mm E CASSETTE DI CONNESSIONE DIVERSE)

27 MAR 2003

28 APR 2003

1

0

REV.

DATA

DESCRIZIONE

PRIMA REVISIONE

PRIMA EMISSIONE

COMMITTENTE

Auto Expo

Via Carducci 18A, 54100 Massa (MS)

OGGETTO

Progetto degli impianti elettrici

TITOLO

Lay-out piano terra

Lay-out quadri elettrici,

F.M., luce e utenze

COMMESSA

P77

NR. DISEGNO

E02/1

SCALE

1:50

FC

2/1

SC

3/1

COMPAGNIA AZIENDALE

PROGETTO-STUDIO TECNICO

PROGETTAZIONE IMPIANTI ELETTRICI

PROGETTAZIONE IMPIANTI TECNOLOGICI

PROGETTAZIONE PREVENZIONE INCENDI

VALUTAZIONE SICUREZZA LAVORATORI (D.Lgs. 626/94)


Via Democratica n. 2, 54100 Massa (MS), Italy

Tel./fax: 0585 488623 - Email: info@project-studio.it

IL PROGETTISTA

Per. ind.

Fabrizio Legname

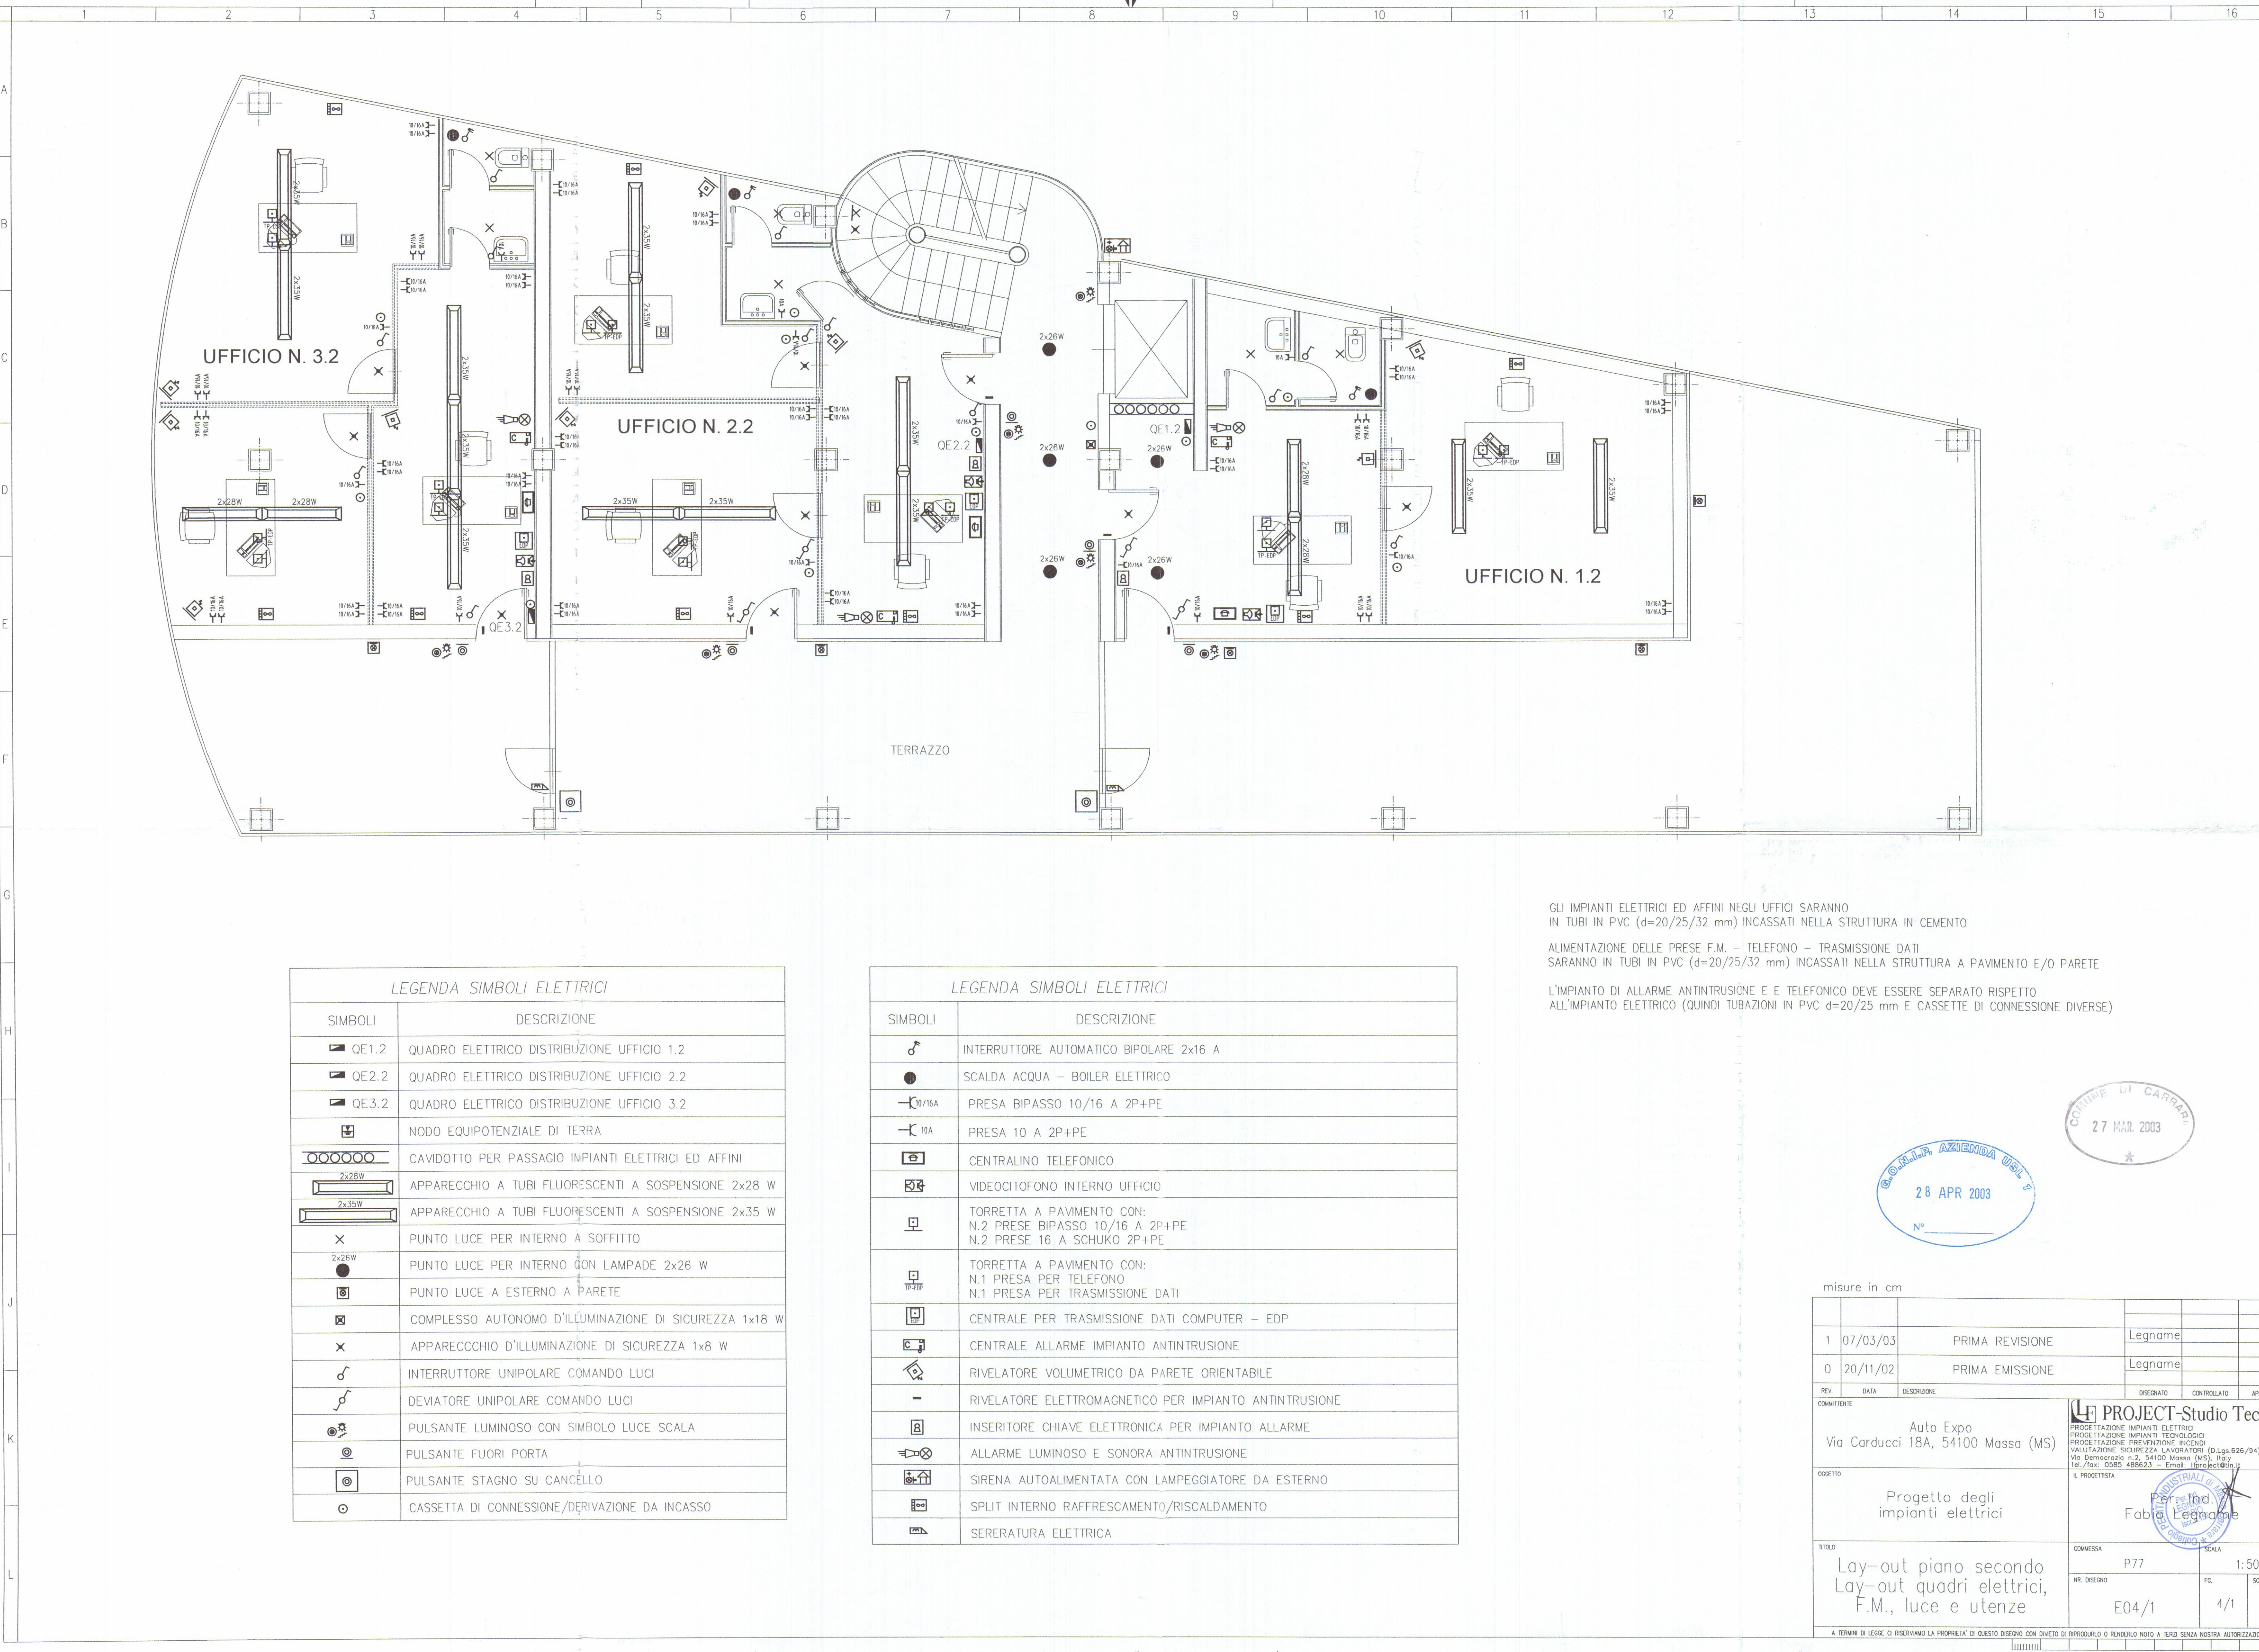

GLI IMPIANTI ELETTRICI ED AFFINI NEGLI UFFICI SARANNO
IN TUBI IN PVC (d=20/25/32 mm) INCASSATI NELLA STRUTTURA IN CEMENTO

ALIMENTAZIONE DELLE PRESE F.M. - TELEFONO - TRASMISSIONE DATI
SARANNO IN TUBI IN PVC (d=20/25/32 mm) INCASSATI NELLA STRUTTURA A PAVIMENTO E/O PARETE

L'IMPIANTO DI ALLARME ANTINTRUSIONE E E TELEFONICO DEVE ESSERE SEPARATO RISPETTO
ALL'IMPIANTO ELETTRICO (QUINDI TUBAZIONI IN PVC d=20/25 mm E CASSETTE DI CONNESSIONE DIVERSE)

LEGENDA SIMBOLI ELETTRICI	
SIMBOLI	DESCRIZIONE
	QE1.2 QUADRO ELETTRICO DISTRIBUZIONE UFFICIO 1.2
	QE2.2 QUADRO ELETTRICO DISTRIBUZIONE UFFICIO 2.2
	QE3.2 QUADRO ELETTRICO DISTRIBUZIONE UFFICIO 3.2
	NODO EQUIPOTENZIALE DI TERRA
	CAVIDOTTO PER PASSAGGIO IMPIANTI ELETTRICI ED AFFINI
	APPARECCHIO A TUBI FLUORESCENTI A SOSPENSIONE 2x28 W
	APPARECCHIO A TUBI FLUORESCENTI A SOSPENSIONE 2x35 W
	PUNTO LUCE PER INTERNO A SOFFITTO
	PUNTO LUCE PER INTERNO CON LAMPADE 2x26 W
	PUNTO LUCE A ESTERNO A PARETE
	COMPLESSO AUTONOMO D'ILLUMINAZIONE DI SICUREZZA 1x18 W
	APPARECCHIO D'ILLUMINAZIONE DI SICUREZZA 1x8 W
	INTERRUTTORE UNIPOLARE COMANDO LUCI
	DEVIATORE UNIPOLARE COMANDO LUCI
	PULSANTE LUMINOSO CON SIMBOLO LUCE SCALA
	PULSANTE FUORI PORTA
	PULSANTE STAGNO SU CANCELLO
	CASSETTA DI CONNESSIONE/DERIVAZIONE DA INCASSO


LEGENDA SIMBOLI ELETTRICI	
SIMBOLI	DESCRIZIONE
	INTERRUTTORE AUTOMATICO BIPOLARE 2x16 A
	SCALDA ACQUA - BOILER ELETTRICO
	PRESA BIPASSO 10/16 A 2P+PE
	PRESA 10 A 2P+PE
	CENTRALINO TELEFONICO
	VIDEOCITOFONO INTERNO UFFICIO
	TORRETTA A PAVIMENTO CON: N.2 PRESE BIPASSO 10/16 A 2P+PE N.2 PRESE 16 A SCHUKO 2P+PE
	TORRETTA A PAVIMENTO CON: N.1 PRESA PER TELEFONO N.1 PRESA PER TRASMISSIONE DATI
	CENTRALE PER TRASMISSIONE DATI COMPUTER - EDP
	CENTRALE ALLARME IMPIANTO ANTINTRUSIONE
	RIVELATORE VOLUMETRICO DA PARETE ORIENTABILE
	RIVELATORE ELETTROMAGNETICO PER IMPIANTO ANTINTRUSIONE
	INSERITORE CHIAVE ELETTRONICA PER IMPIANTO ALLARME
	ALLARME LUMINOSO E SONORA ANTINTRUSIONE
	SIRENA AUTOALIMENTATA CON LAMPEGGIATORE DA ESTERNO
	SPLIT INTERNO RAFFRESCAMENTO/RISCALDAMENTO
	SERERATURA ELETTRICA



misure in cm				
1	07/03/03	PRIMA REVISIONE	Legname	
0	20/11/02	PRIMA EMISSIONE	Legname	
REV.	DATA	DESCRIZIONE	DISEGNATO	CONTROLLATO
COMITENTE			APPROVATO	
Auto Expo Via Carducci 18A, 54100 Massa (MS)			PROJECT-Studio Tecnico PROGETTAZIONE IMPIANTI ELETTRICI PROGETTAZIONE IMPIANTI TECNOLOGICI PROGETTAZIONE PREVENZIONE INCENDI VALUTAZIONE SICUREZZA LAVORATORI (D.Lgs. 626/94) Via Democrazia n.2, 54100 Massa (MS), Italy Tel./fax: 0585 488623 - Email: lproject@tin.it	
OGGETTO			L. PROGETTISTA Fabio Legname	
TITOLO			SCALA	
Lay-out piano secondo Lay-out quadri elettrici, F.M., luce e utenze			COMMESSA P77	1:50
			NR. DISEGNO E04/1	FC. 4/1 SG. 5/1
A TERMINI DI LEGGE SI RISERVA LA PROPRIETA' DI QUESTO DISEGNO CON DIVIETO DI RIPRODURRE O RENDERSI NOTO A TERZI SENZA NOSTRA AUTORIZZAZIONE				

Dott. FILIPPO MENCONI - ARCHITETTO		c.f. MNC FPP 61007 B832V	
M. di CARRARA via C. Colombo 11 tel. 631854		partita I.V.A. 00673350450	
CARRARA via M.D'Azeoglio 3 tel. 70535			
Bertonelli Auto S.r.l.		proprietario	
Montagna Felice		represso	
Nuova costruzione di Edificio artigianale Commerciale direzionale		aerofoto, stralcio catastale corografia, stralcio di PRG PIANTE PIANO INTERRATO	
opera		data	
riferimento		scala	
1		1100	

TAVOLA DI CONFRONTO

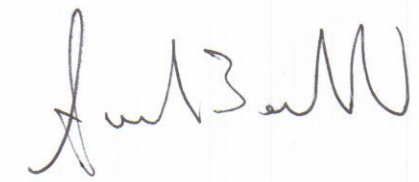


VARIANTE

17 FEB. 2003

COMUNE DI CARRARA
SEGRETERIA URBANISTICA
RICHIESTA PERM. SAN. 15189 DEL 17/04/03
ELABORATO GRUPPO "TAVOLA DI CONFRONTO" 22/12/03

Umm

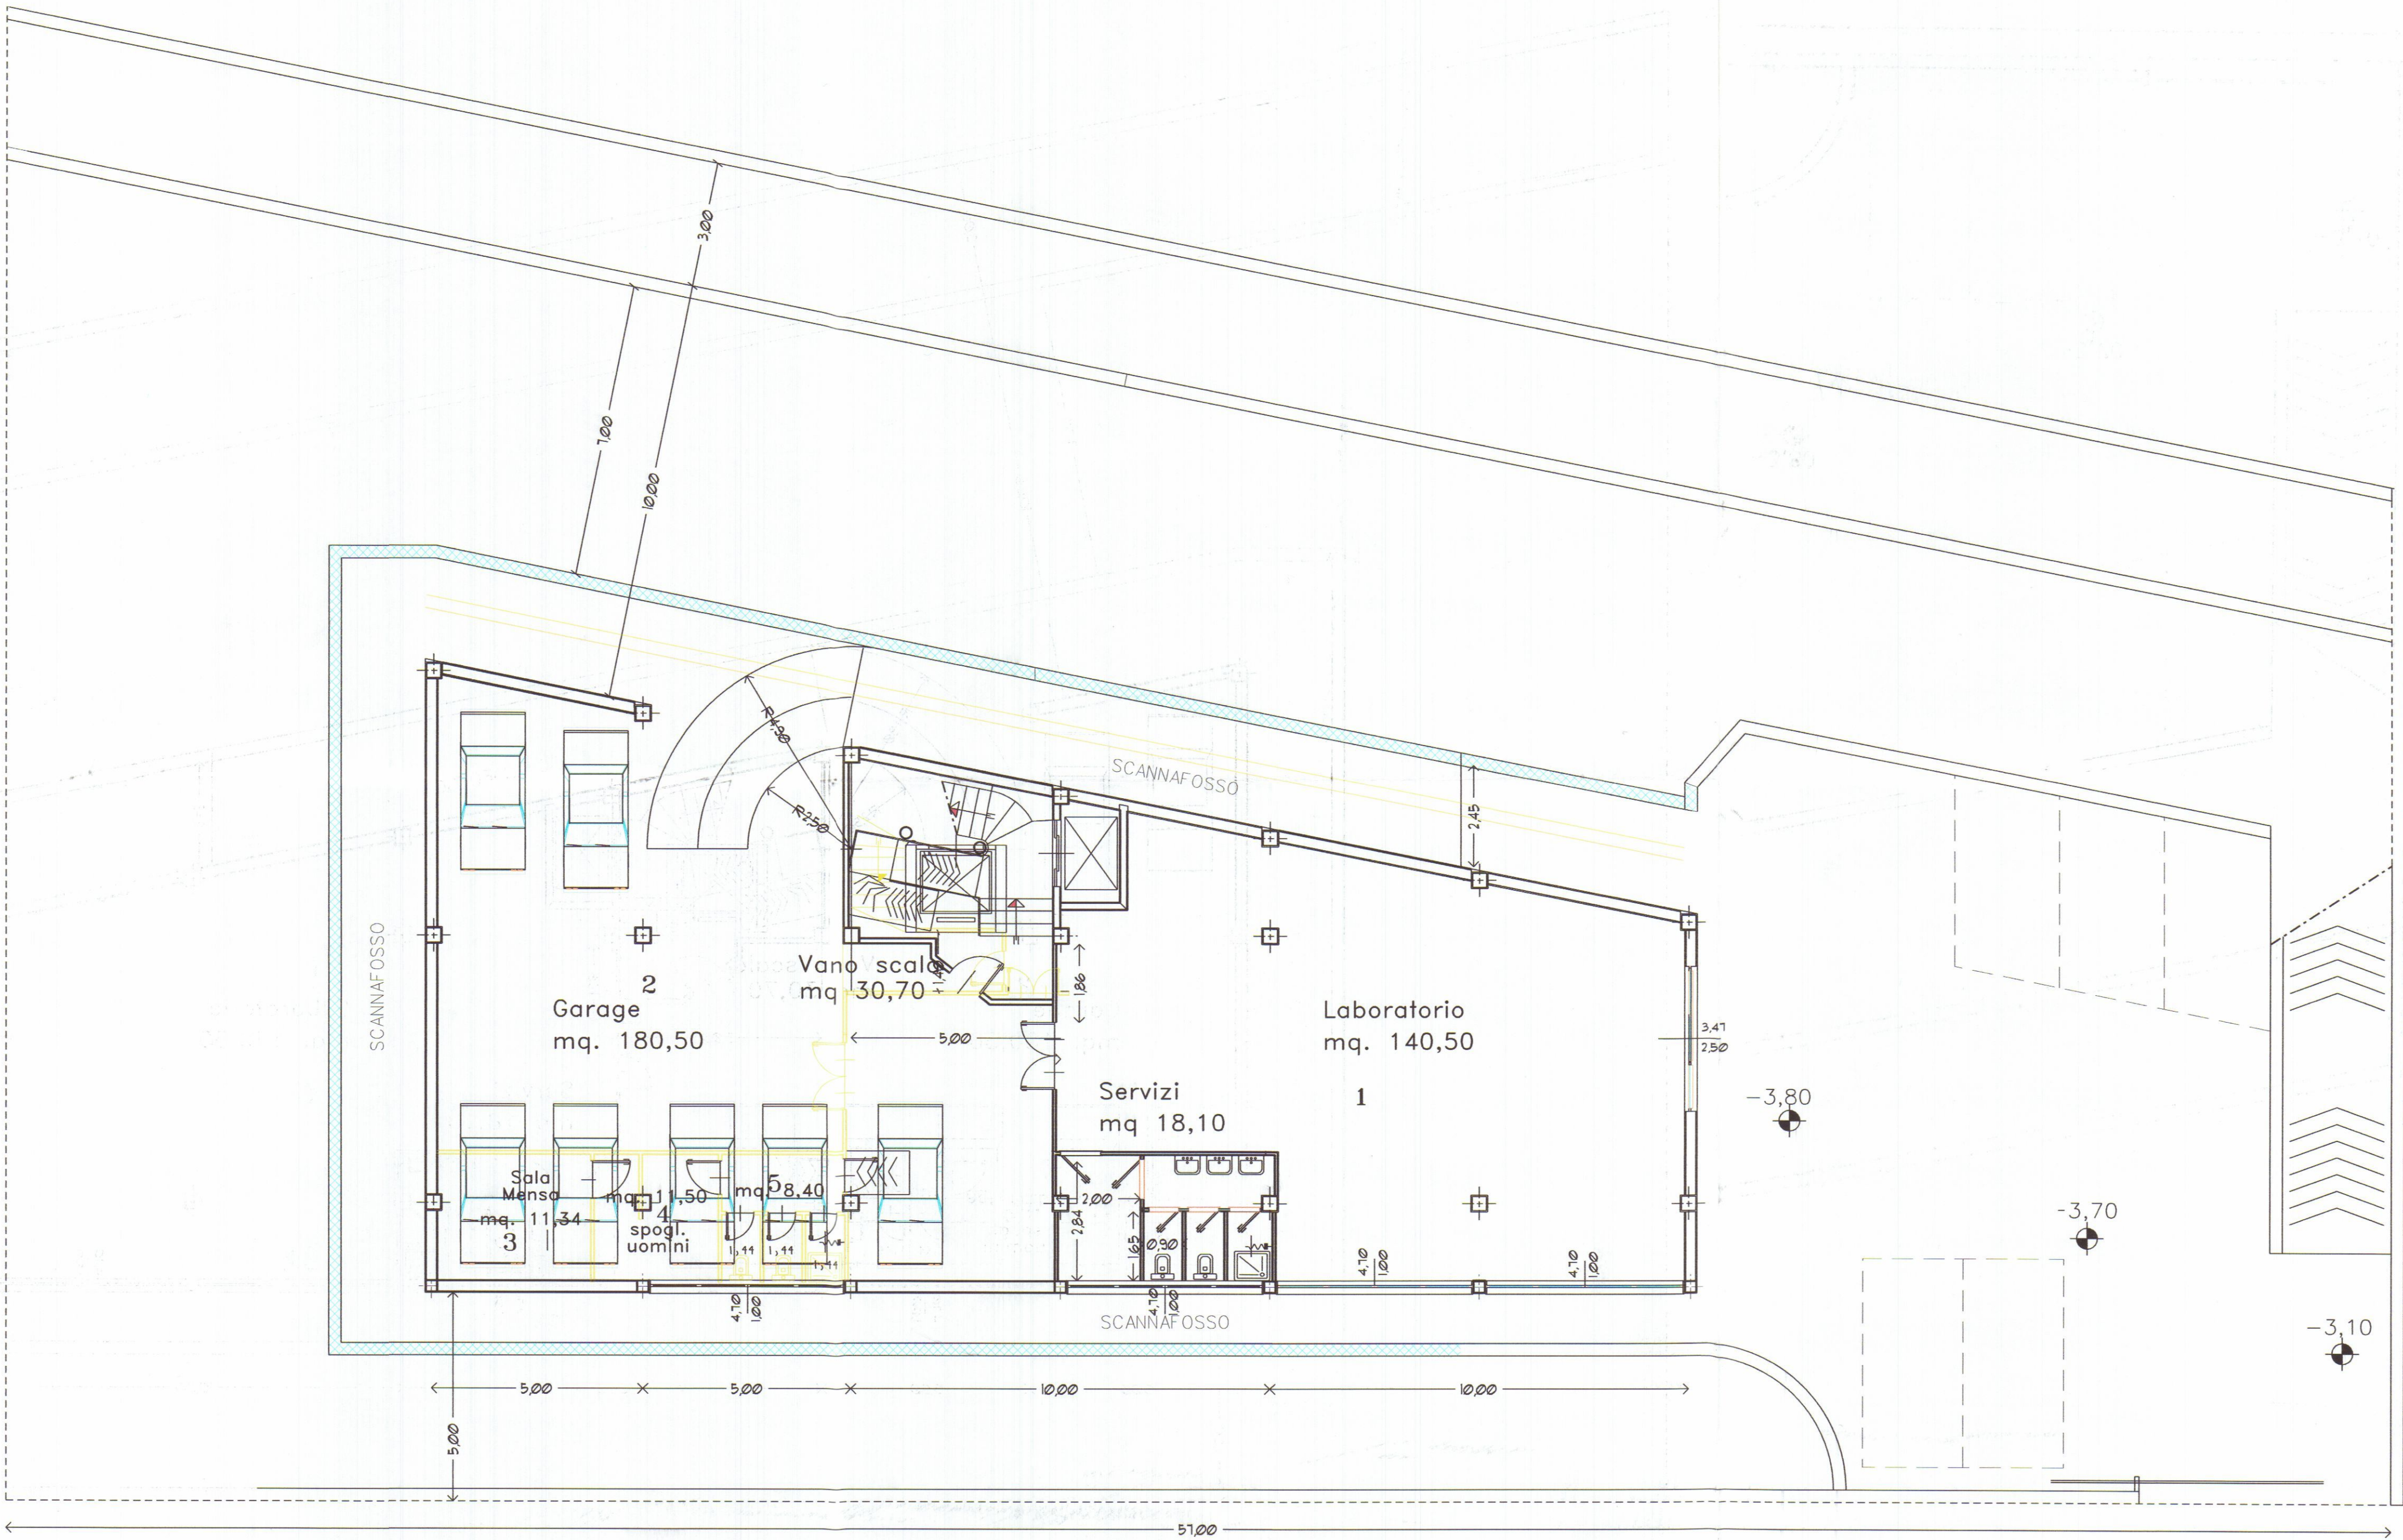

PIANTA PIANO INTERRATO

Stato Attuale

Strada Statiale Aureliana

VARIANTE

12.50 m

10.00 m

3.00 m

1.00 m


15.50 m

CANALE DEL CANALETTO A CIELO APERTO

Doccia Totale sup. s

V i a d i P R G C Z I A

Distribuzione	mq. 5,60	Magazzino	mq. 17,36
Spogl. donne	mq. 3,74	Laboratorio	mq.114,41
Distrib. WC donne/hp	mq. 2,58	Vendita prodotti	mq.113,45
WC hp	mq. 2,25	Distribuzione	mq. 7,28
Distrib. WC	mq. 1,35	Totale sup. servizi	<u>mq. 18,52</u>
WC	mq. 1,35	SUL piano aurelia	mq.271,02
Doccia	<u>mq. 1,35</u>		
Totale sup. servizi	mq.18,52		

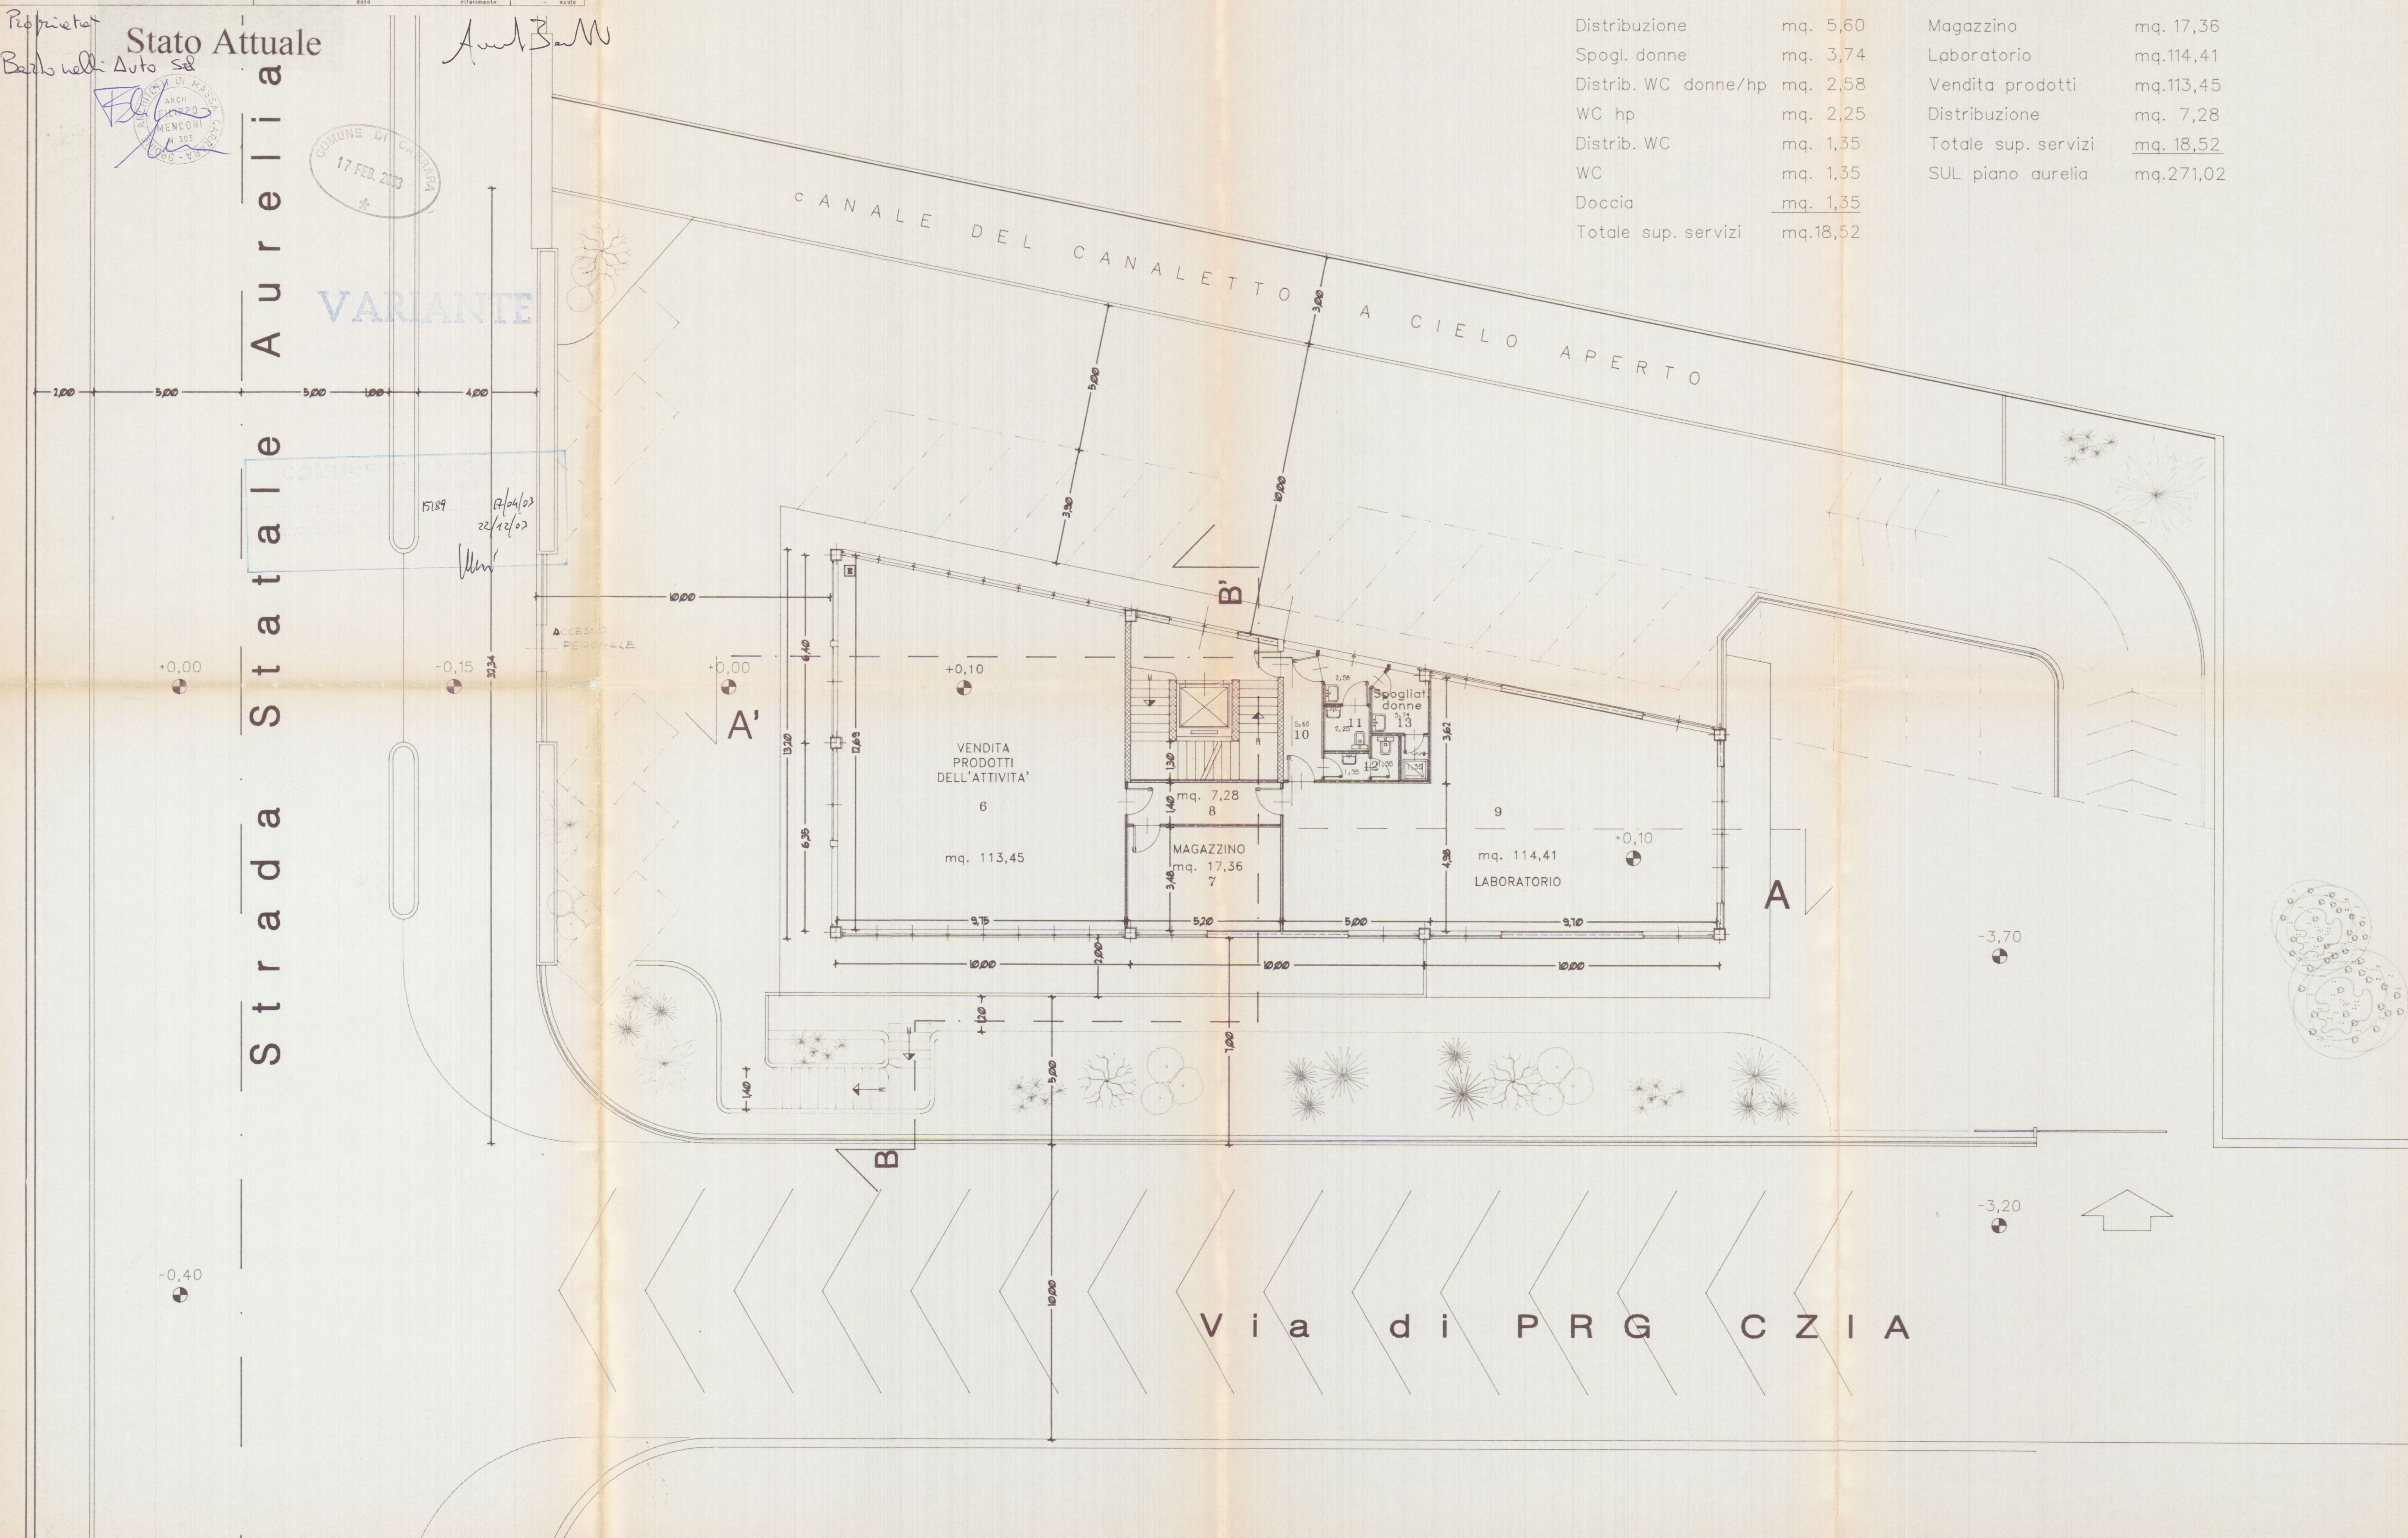

RISULTANZE DI PROGETTO

SUPERFICIE CATASTALE = 9 sf mq. 1.506 NUMERO PRESUNTO ADDETTI 12

INDICI DI PRG	RISULTANZE DI PRG	RISULTANZE DI PROGETTO
$R_c = \bullet \times S_f$	$1/2 \times 1.506 = 753 \text{ mq.}$	$394 \text{ mq.} < 753 \text{ mq.}$
$U_f = 0,80 \times S_f$	$1/2 \times 1.506 = 1.204 \text{ mq.}$	$871,20 \text{ mq.} < 1.204 \text{ mq.}$
Uffici e servizi $\leq 0,30 \times S_{ul}$	$0,30 \times 871 = 261,36 \text{ mq.}$	$246,13 \text{ mq.} < 261,36 \text{ mq.}$
Sup. servizi = 6 mq. x addetto	$6 \text{ mq.} \times 12 = 72 \text{ mq.}$	$83,35 \text{ mq.} < 72 \text{ mq.}$

SUL PIANO INTERRATO	220,79 mq.
SUL PIANO AURELIA	271,02 mq.
SUL PIANO PRIMO	255,55 mq.
SUL PIANO SECONDO	123,84 mq.
SUL TOTALE	871,20 mq.


Sup servizi	PIANO INTERRATO	35,56 mq.
Sup servizi	PIANO AURELIA	18,52 mq.
Sup servizi	PIANO PRIMO	19,71 mq.
Sup servizi	PIANO SECONDO	9,56 mq.
Sup servizi	COMPLESSIVA	83,35 mq.

Tabella per la determinazione della SUL


DISTRIBUZIONE	mq. 6,26	LABORATORIO	mq. 99,33
DISTRIB. WC DONNE	mq. 4,10	DISTRIBUZIONE	mq. 7,07
WC	mq. 1,60	MAGAZZINO	mq. 15,80
WC	mq. 2,12	SALA STAMPANTI	mq. 15,14
DISTRIB. WC UOMINI	mq. 3,25	DISTRIBUZIONE	mq. 10,20
WC	mq. 1,26	ELABORAZIONE COMPUTERIZZATA TESTI	mq. 113,50
WC	mq. 1,12	ACQUISIZIONE TESTI	mq. 19,00
TOTALE SJP. SERVIZI	mq. 19,71	TOTALE SUP. SERVIZI	mq. 19,71
		SUL PIANO PRIMO	mq. 255,55

Tabella per la determinazione della SUL


DISTRIBUZIONE	mq. 3,42	DIREZIONE	mq. 18,73
DISTRIB. WC	mq. 3,73	DISTRIBUZIONE	mq. 10,60
WC	mq. 1,25	ATTESA	mq. 14,35
WC	mq. 1,16	SEGRETERIA	mq. 19,00
TOTALE SUP. SERVIZI	mq. 9,56	CONTABILITA'	mq. 51,60
		TOTALE SUP. SERVIZI	mq. 9,56
		SUL PIANO SECONDO	mq. 123,84

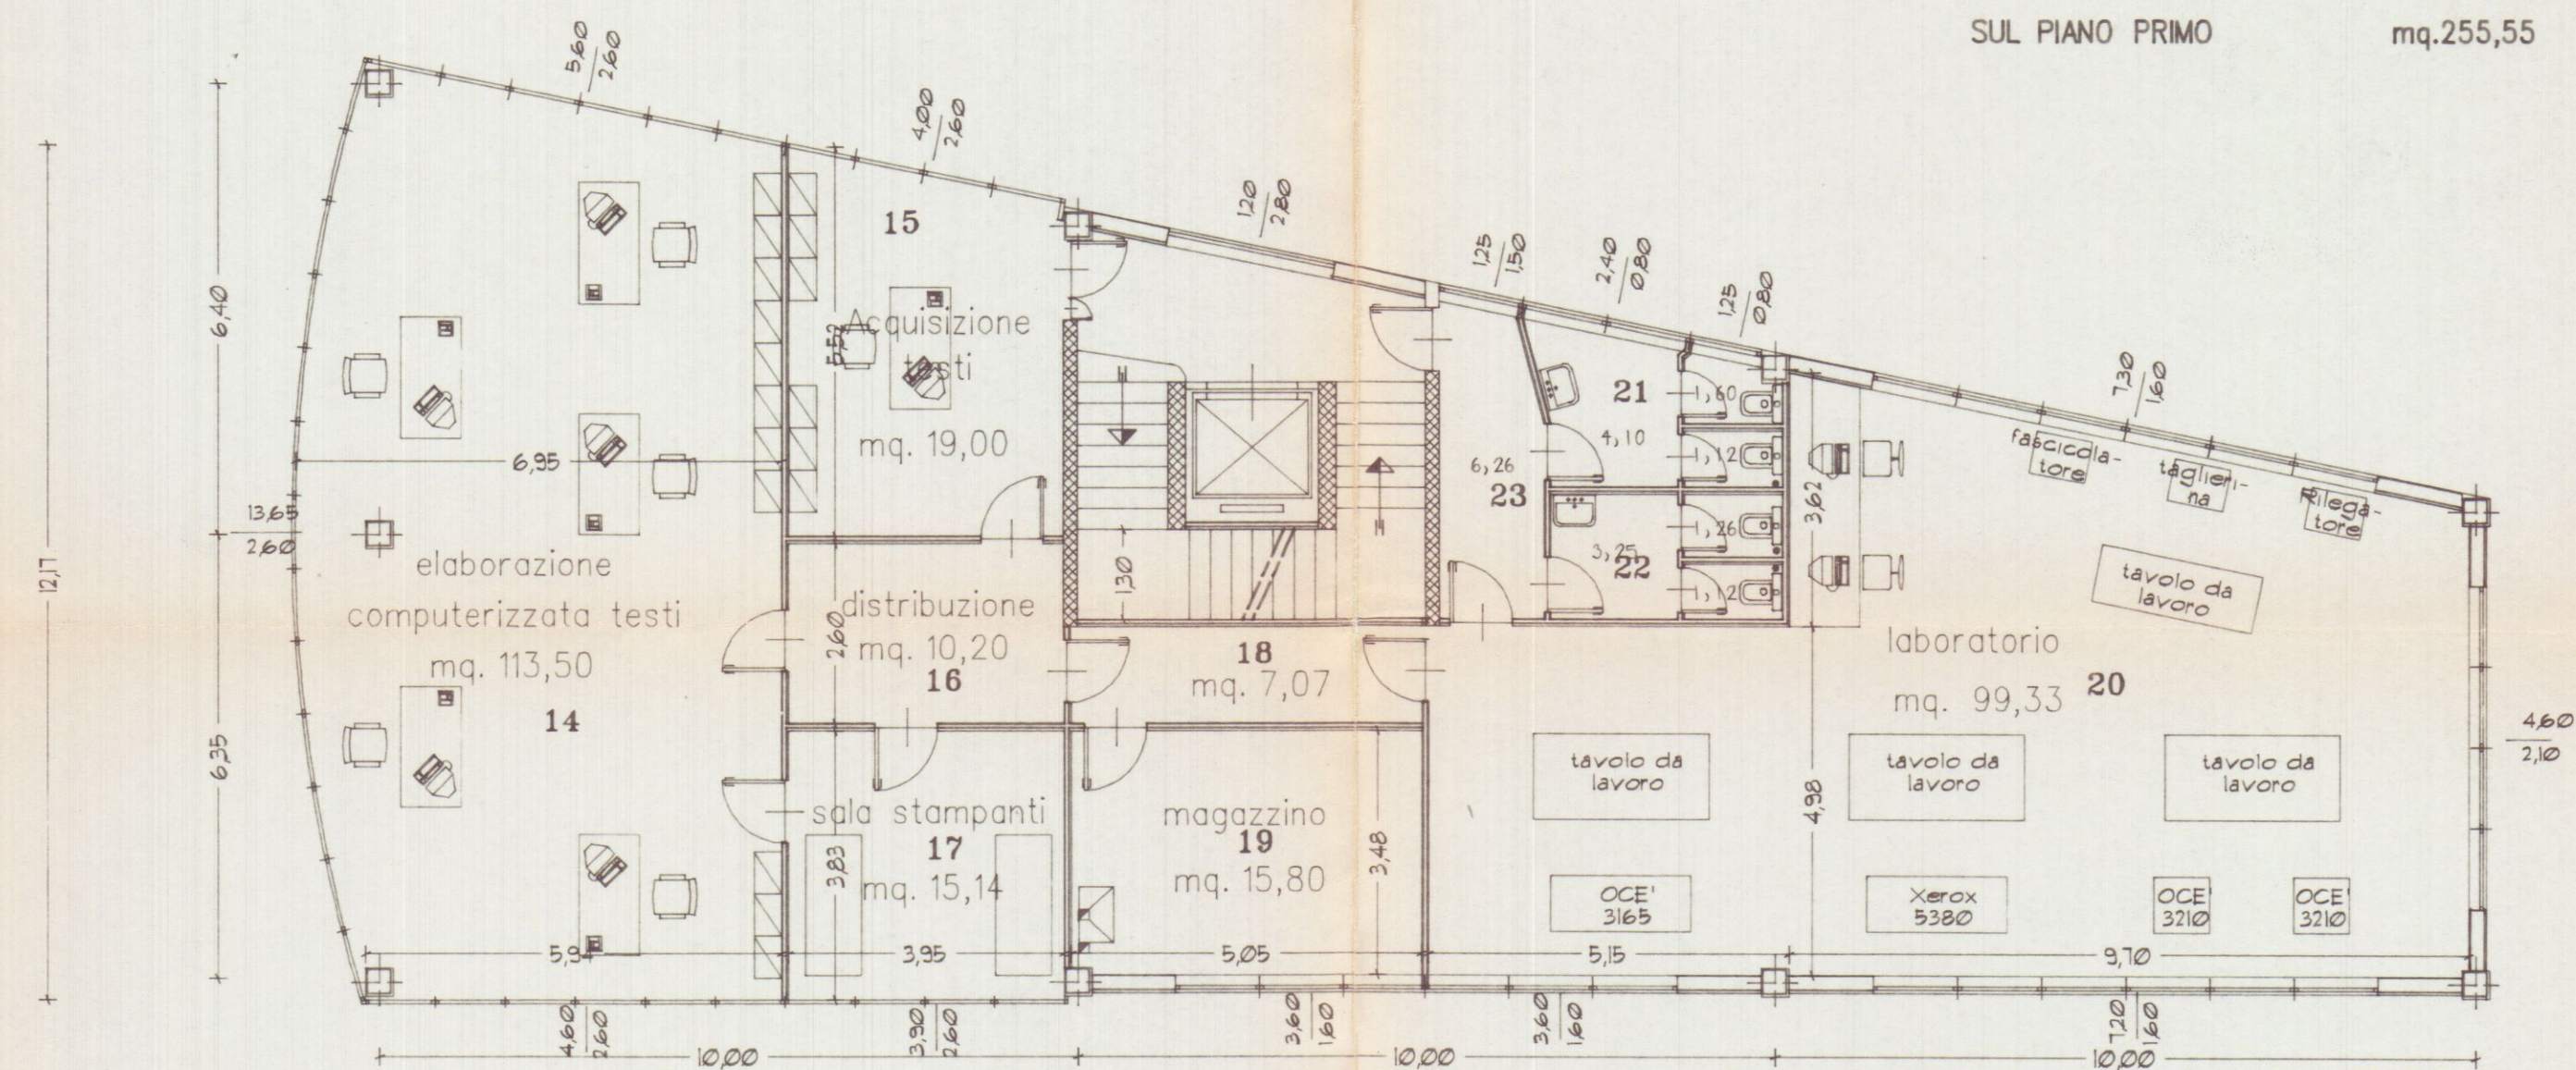

PIANTA PIANO PRIMO

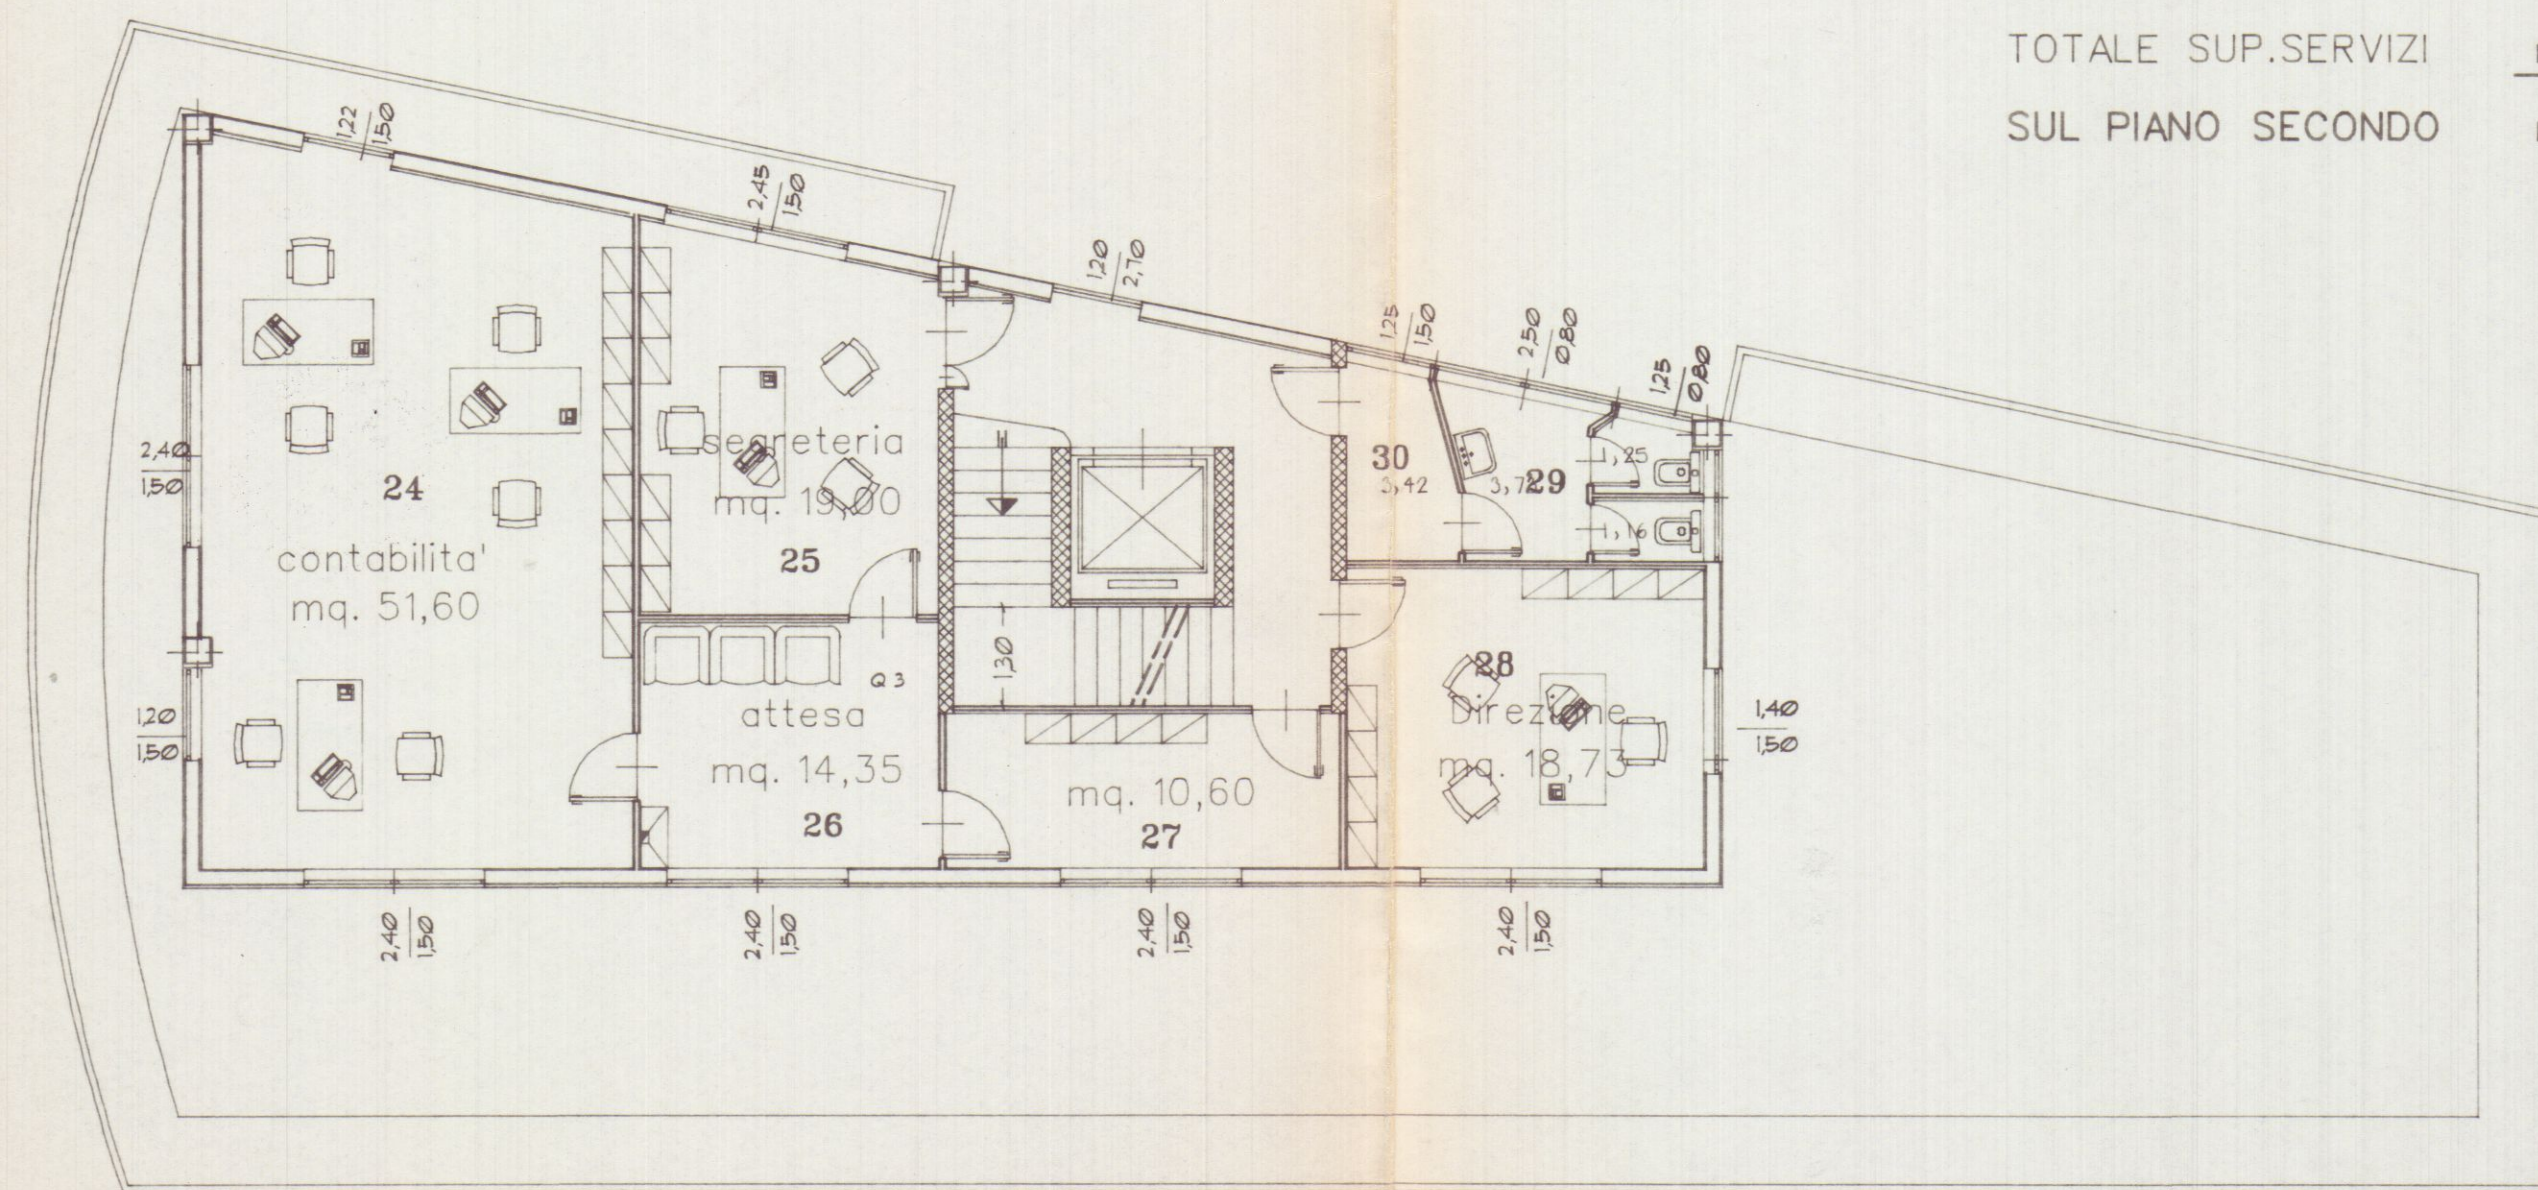

PIANTA PIANO SECONDO

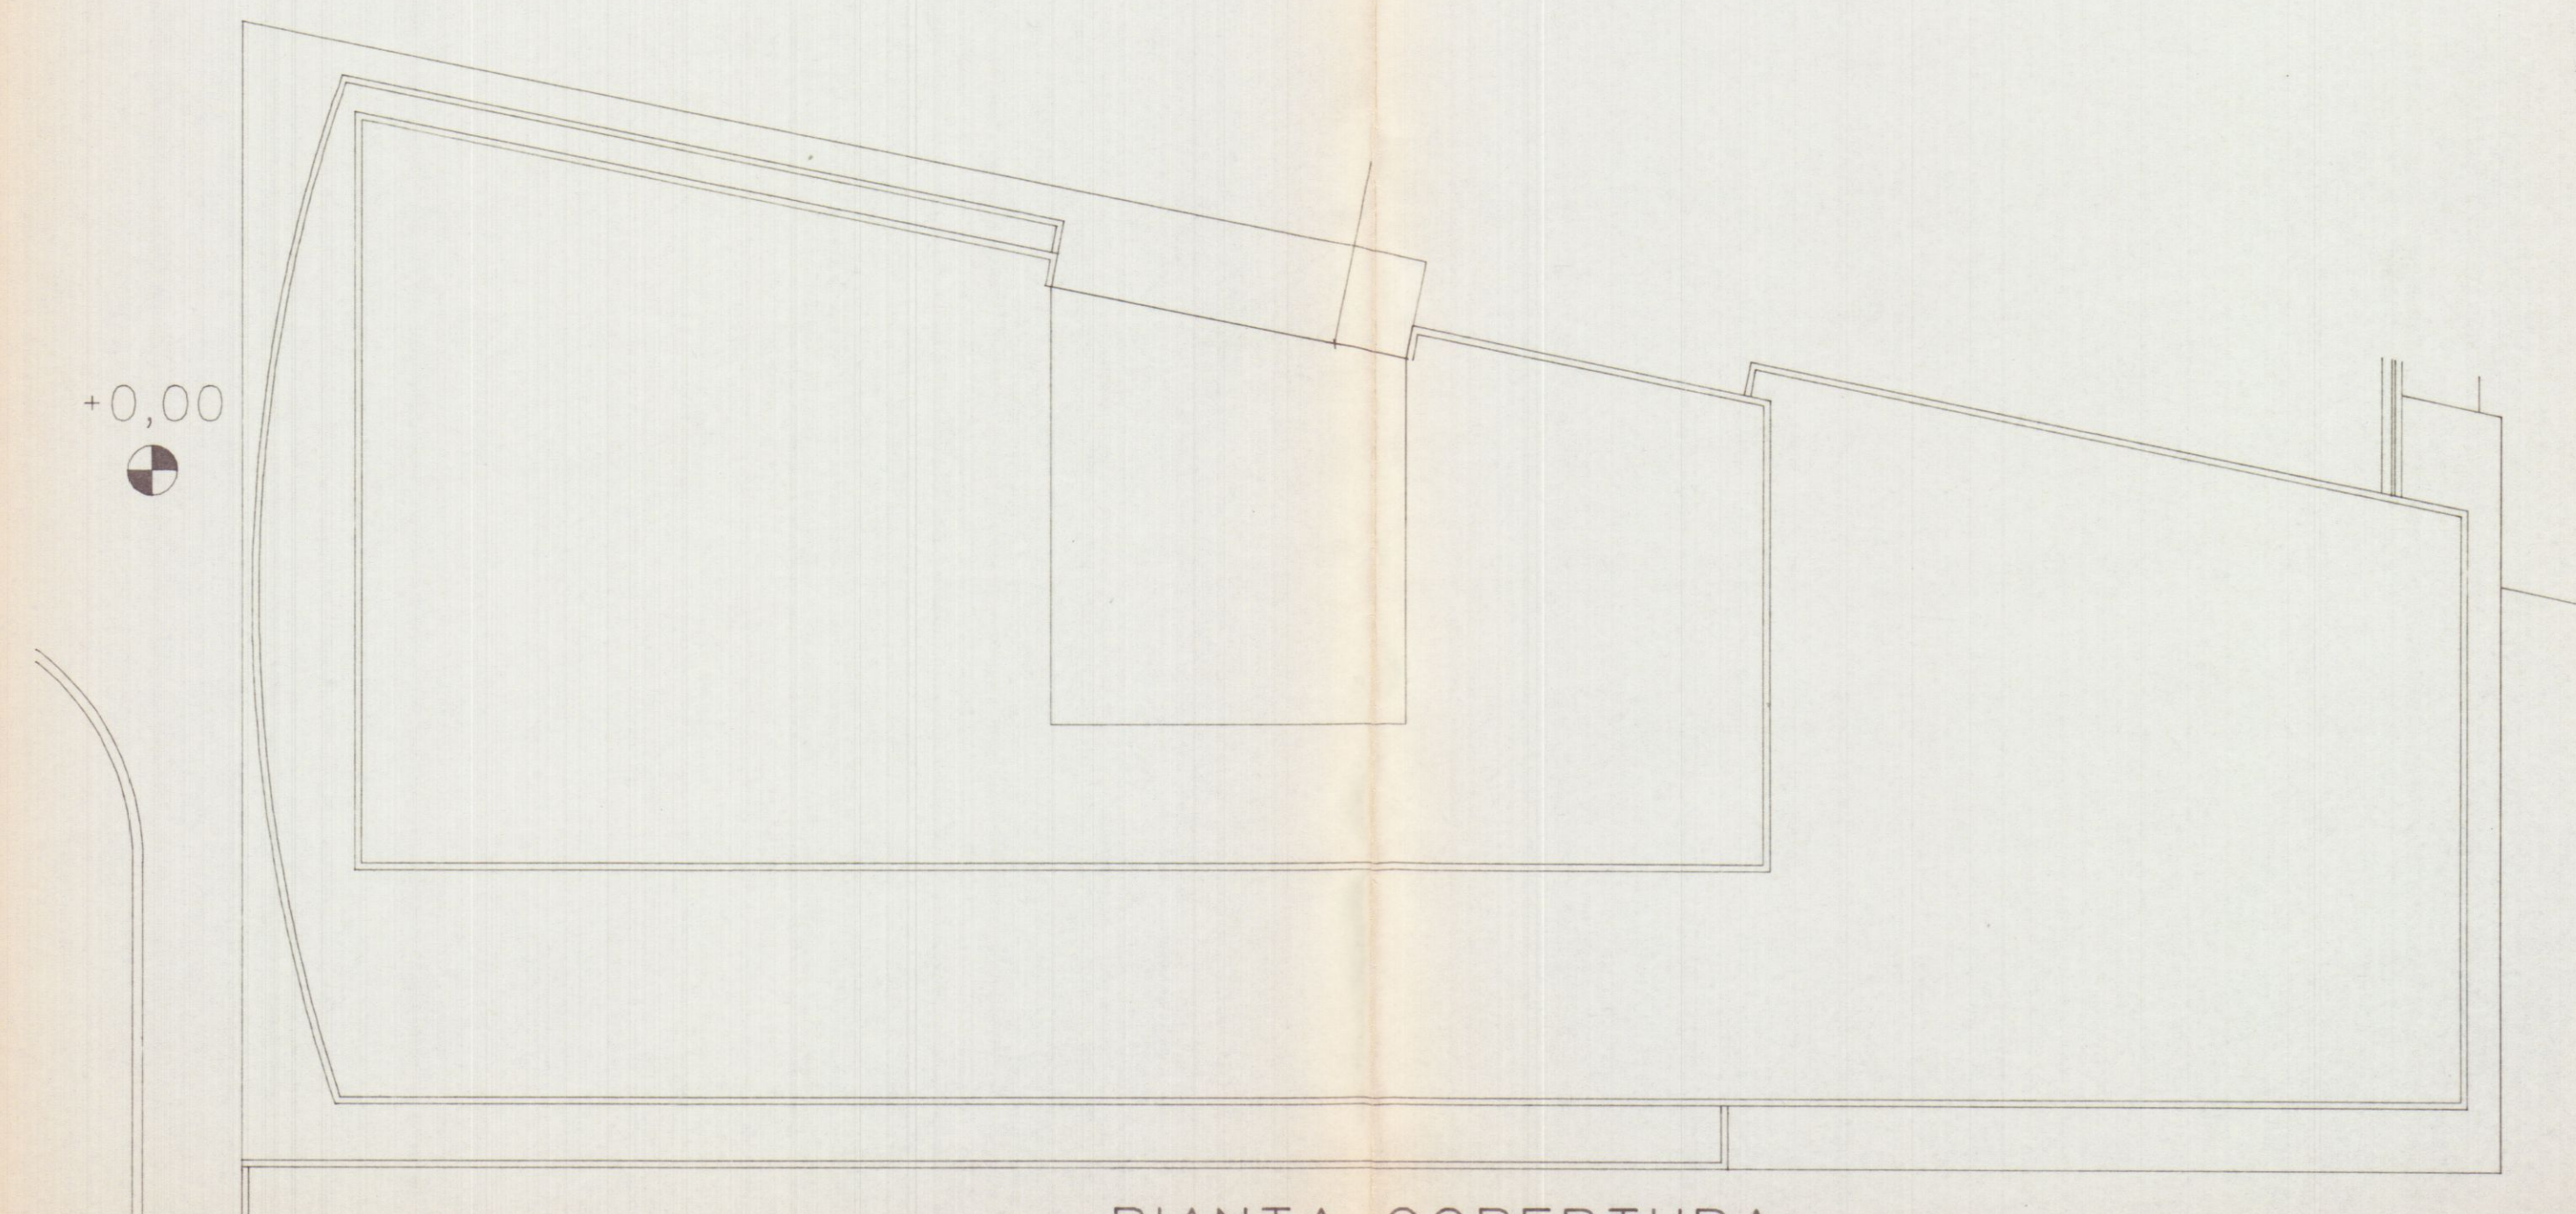

PIANTA COPERTURA