

LUNG. CAPC



COMANDO PROVINCIALE VIGILI DEL FUOCO
CARRARA

Al sensi dell'art. 2 della Legge n. 965 del 26/7/1965
NULLA OSTA per quanto riguarda la prevenzione incendi,
all'approvazione del presente progetto e con i suoi
sono osservate le prescrizioni di cui all'art. 508
del 22 FEB. 1977.

Il Contendente
IL PRESIDENTE
NARDI

APPROVATO
12 GIU. 1977
CONTROLLATO
N. 142


DOT. ARCH. GIANNI GRIETTO
20124 MILANO
VIA PRELLI 25 - TEL. 850.422

In progetto

RINNOVO LICENZA
Approvato dal Sindaco alla con-
dizione di cui al permesso di costruire
N. 142 del 7 GIU. 1978

5 APR. 1977
MURATURA resistente al fuoco 120 minuti primi
C-C idem c.s. esistenti da controllare da Comando
PORTA DI SICUREZZA resist. al fuoco 60 minuti primi
con autochiusura (misure: 130x220 circa)
IDRANTI antincendio esistenti
mod. nov. 875 MAGGIO 1976 (V.F.F.) FEBBRAIO 1977

STUDIO "A. BORDONI"
EDILIZIA OSPEDALIERA
CIVICO OSPEDALE DI CARRARA
progetto generale
PIANTA PIANO RIALZATO
corpi A,B,C,D,E,F,G

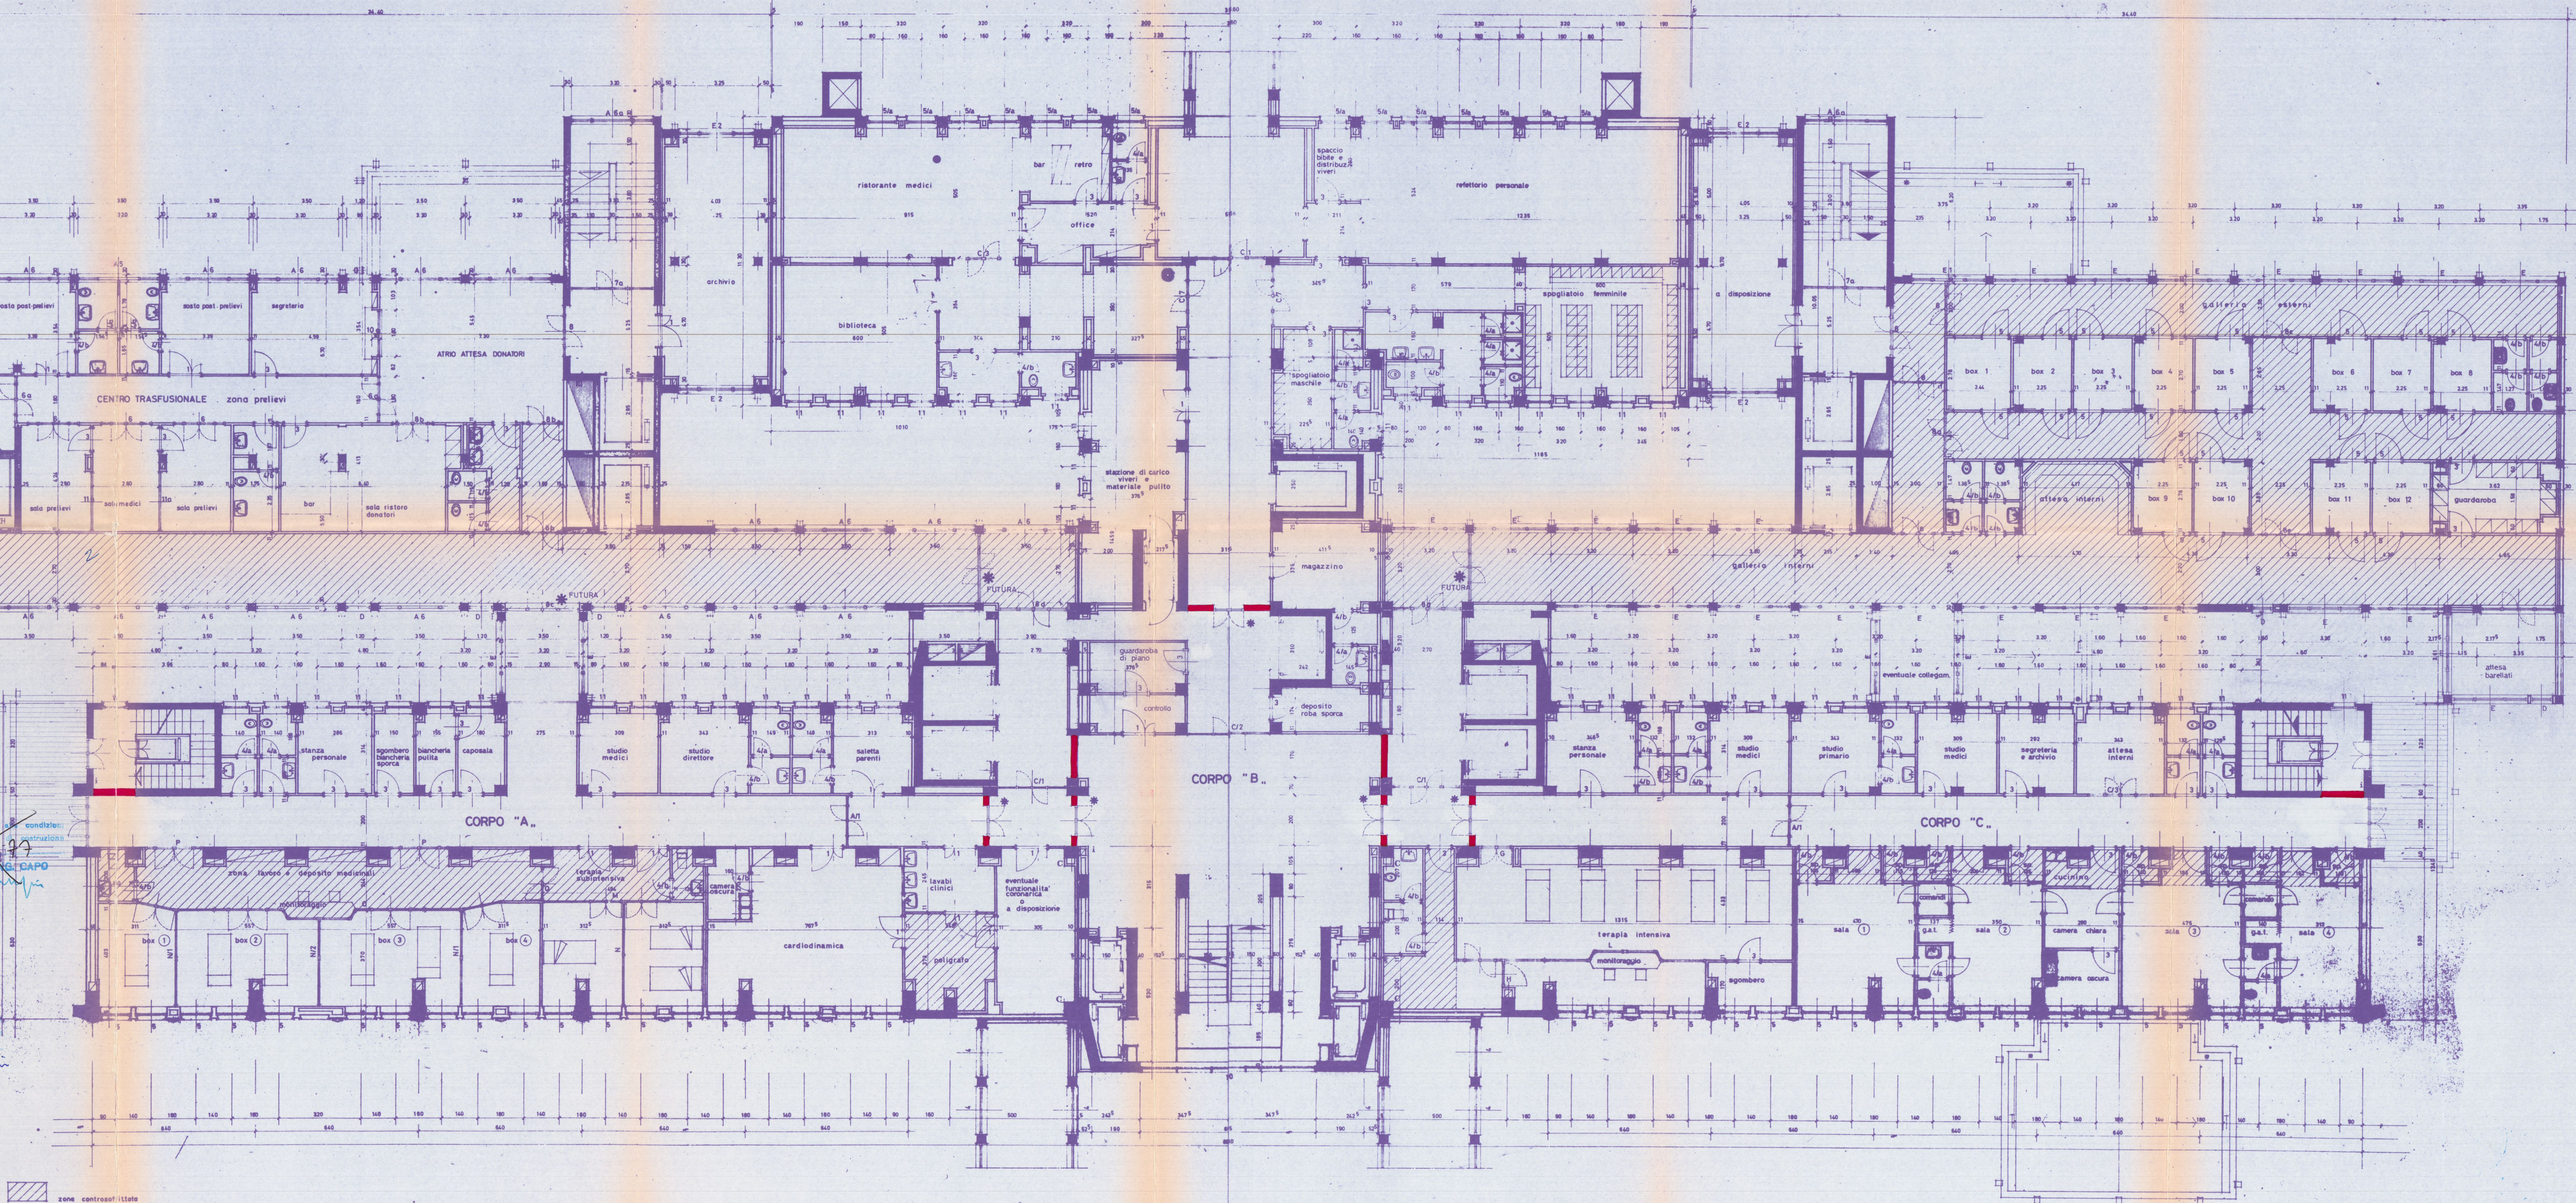

zone controsoffittate



COMANDO PROVINCIALE VIGILI DEL FUOCO
MASSA - CARRARA

Al sensi dell'art. 2 della Legge n. 956 del 28/7/1965
NULLA-OSTA per quanto riguarda la prevenzione incendi,
all'approvazione del presente progetto e condizione che
siano riservati le prescrizioni di cui al comma 1 della
n. 508 del 22 FEB. 1977

MASSA 10 MAG. 1977

APPROVATO
17 GIU. 1977

in progetto

in progetto

5 APR. 1977

5 APR. 1977

5 APR. 1977

5 APR. 1977

5 APR. 1977


5 APR. 1977

5 APR. 1977

5 APR. 1977

5 APR. 1977

5 APR. 1977

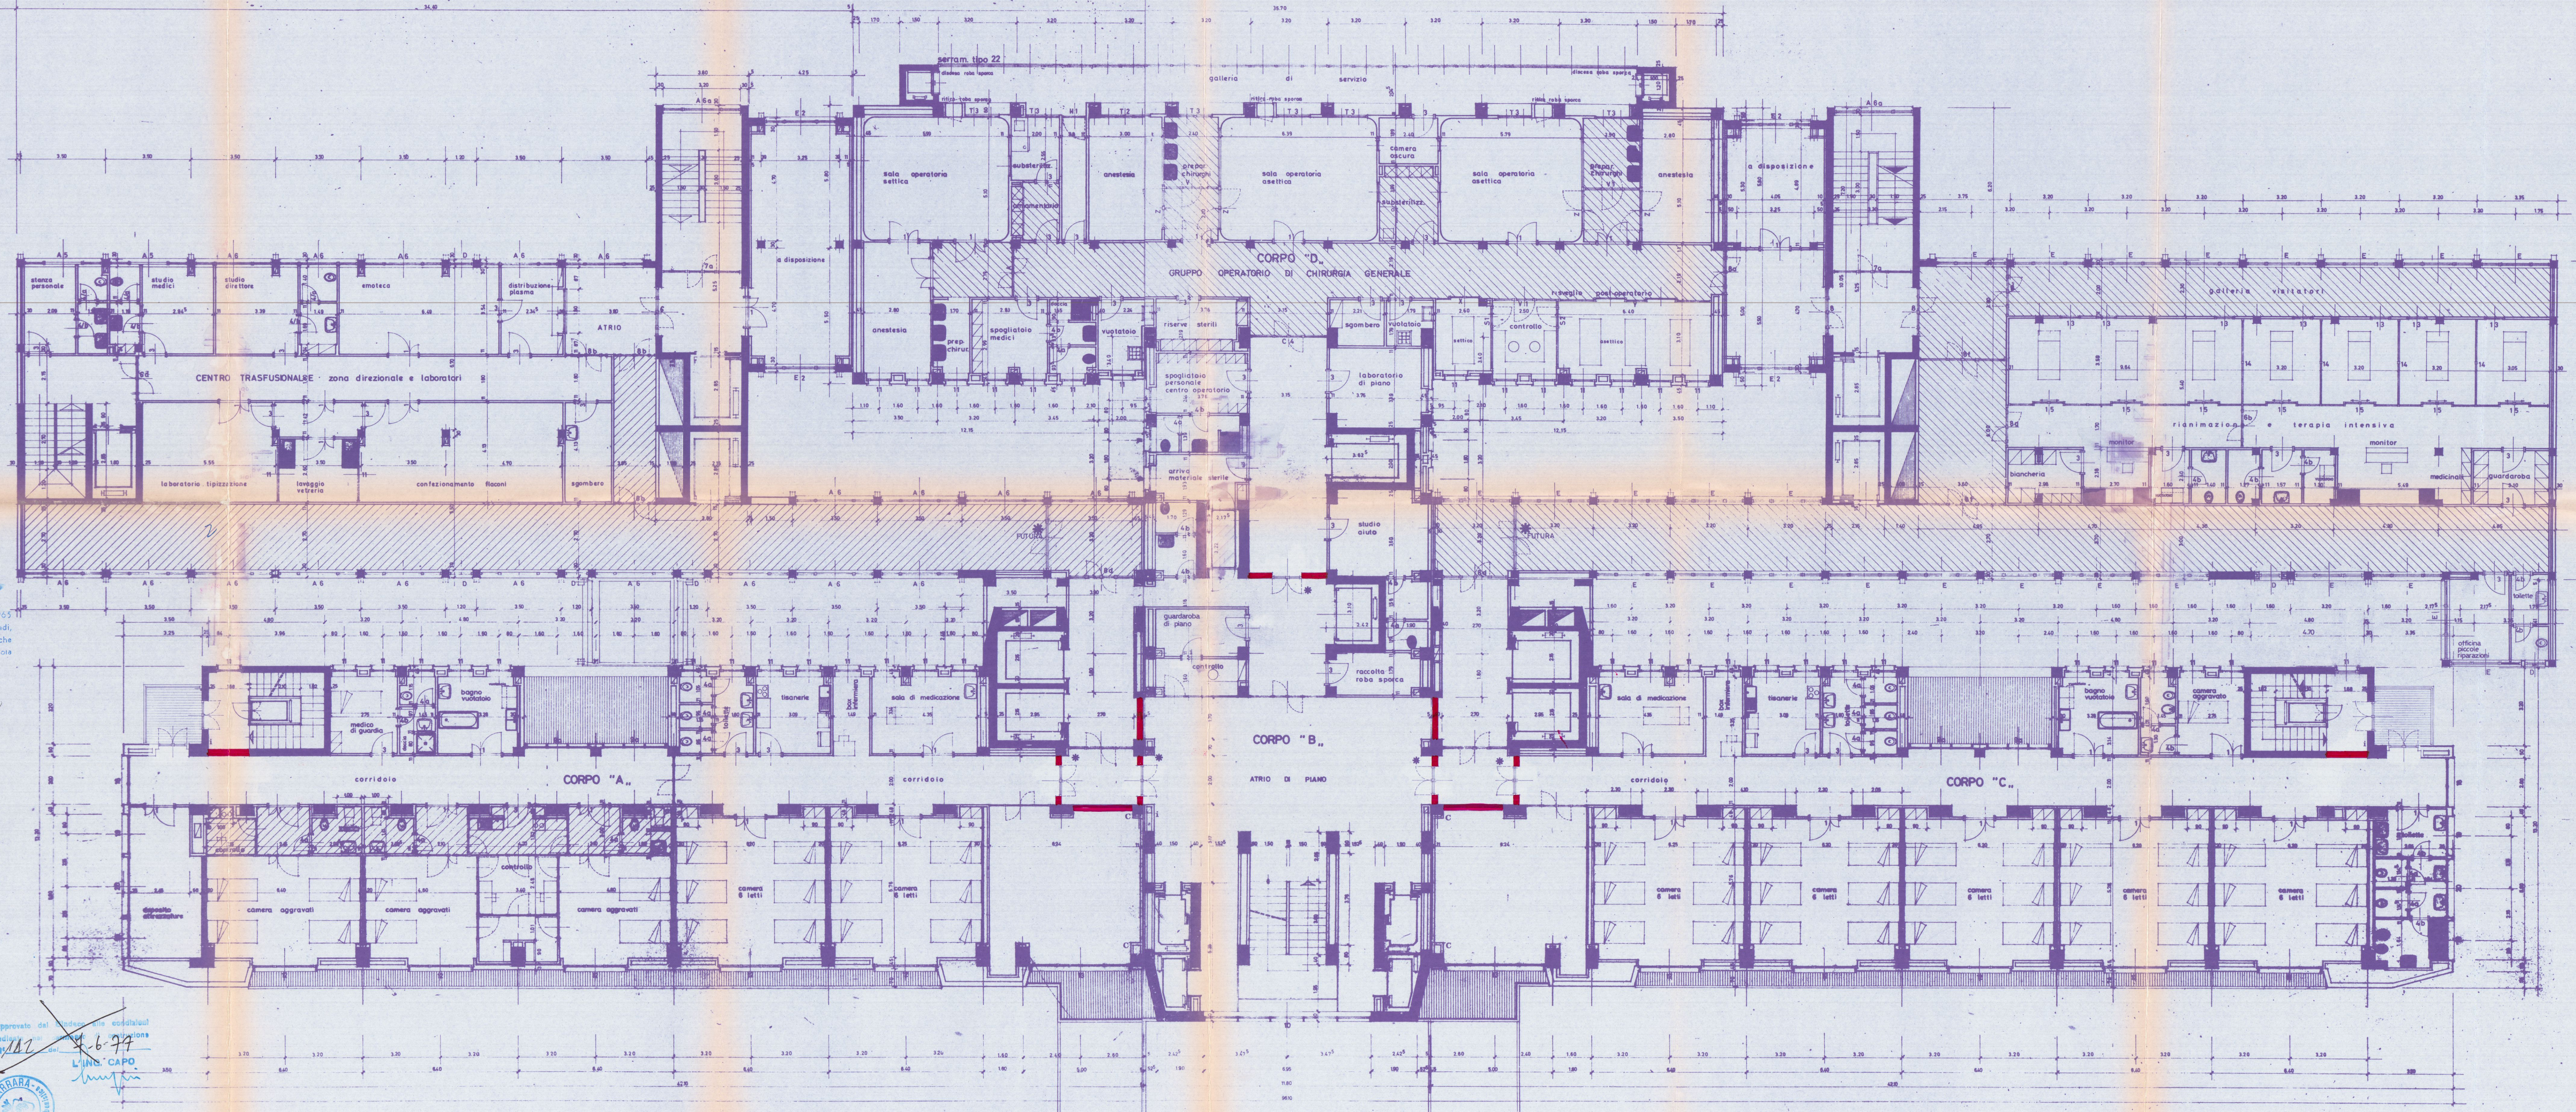

STUDIO "A. BORDONI"
EDILIZIA OSPEDALIERA
PROGETTO GENERALE
PIANTA PIANO PRIMO

nov. 1975 MAGGIO 1976 (V.V.F.F.) - FEBBRAIO 1977

PIANTA PIANO PRIMO

Approvato dal Sindaco
Indirizzo: L'ING. CAPO


7-6-77

7 GIU. 1978

7 GIU. 1978

7 GIU. 1978

CORPO "D." - GRUPPO OPERATORIO DI TRAUMATOLOGIA

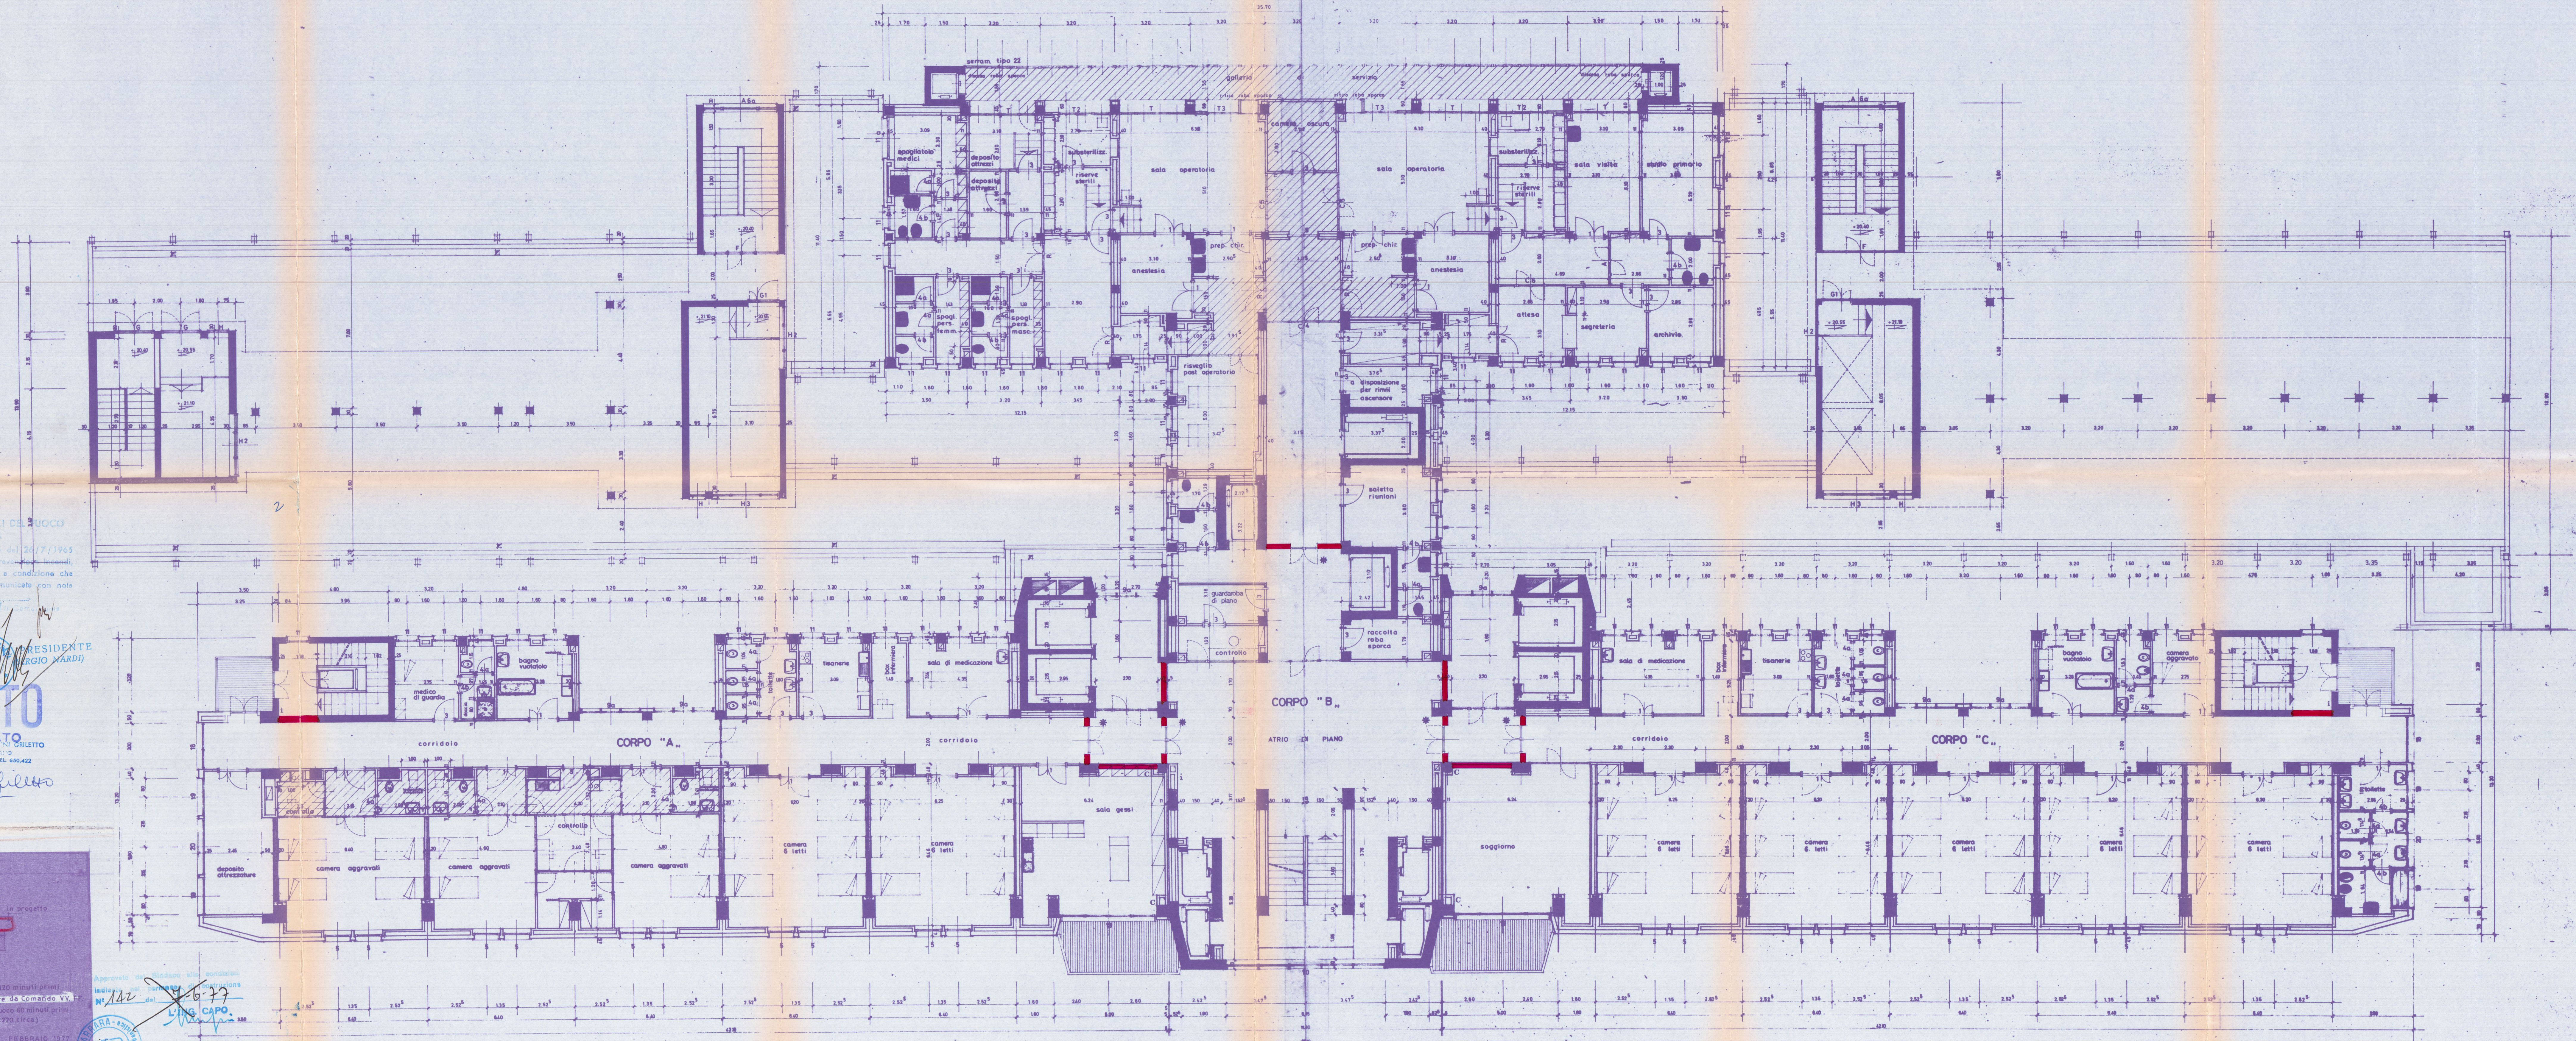

COMANDO PROVINCIALE VIGILI DEL FUOCO
MASSA - CARRARA

Al fine dell'art. 2 della legge n. 946 del 20/7/1965
SULLA QUITA per quanto riguarda le prove di incendio,
l'approvazione del presente progetto e condizione che
siano rispettate le prescrizioni già comunicate con nota
n. 508 del 22 FEB. 1977.

MASSA 30 MAR. 1977

APPROVATO
7 GIU. 1977

CONSEGLIO REGIONALE
PRESIDENTE
MARIO NARDI

Luca Filippi

5 APR. 1977 W

MURATURA resistente al fuoco 120 minuti primi
C-C idem c.s. esistenti da controllare da Comando VV.FF.
* PORTA DI SICUREZZA resiste al fuoco 60 minuti primi
con autochiusura (misura 130x270 circa)
L. 10 MAR. 1975 (MAGGIO 1976 IV.F.F.) FEBBRAIO 1977

STUDIO T.A. BORDONI
EDILIZIA OPERAISSIMA

RINNOVO LICENZA

Approvato dal Sindaco
Indirizzo del parlatore
7 GIU. 1978

PIANTA PIANO SECONDO

DOTT. ARCH. VITTORIO CANEVA - DOTT. ARCH. GIANNI GRIETTO

CIVICO OSPEDALE DI CARRARA - ospedale generale provinciale

PROGETTO ESECUTIVO

prospetto principale con corpi "F."-"G."


tav.	487	scala	1:100	data	giugno 73	modifiche	MAGGIO 1976 (VV.FF.)
QUESTO DISEGNO NON PUO' ESSERE RIPRODOTTO NE TRASMESSO A TERZI							

5 APR 1977


DOTT. ARCH. GIANNI GRIETTO
20124 - MILANO
VIA PIRELLI 26 - TEL. 650.422



APPROVATO
7 GIU. 1977
CONTROLLATO

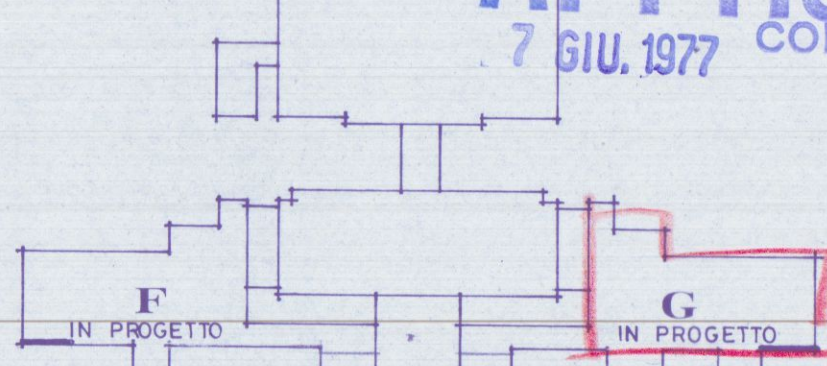

RINNOVO LICENZA
Approvato dal Sindaco e alla condizione indicata nel permesso di costruire n. 412 del 6-6-77
7 GIU. 1978
COMANDO PROVINCIALE VIGILI DEL FUOCO
MASSA - CARRARA
Al sensi dell'art. 2 della Legge n. 966 del 26/7/1965 NUL.A.O.T.A. per quanto riguarda la prevenzione incendi, all'approvazione del presente progetto e constatazione che siano osservate le prescrizioni del presente progetto si comunica con nota n. 501 del 27/11/78
MASSA 30 MAG. 1977 Il Comandante

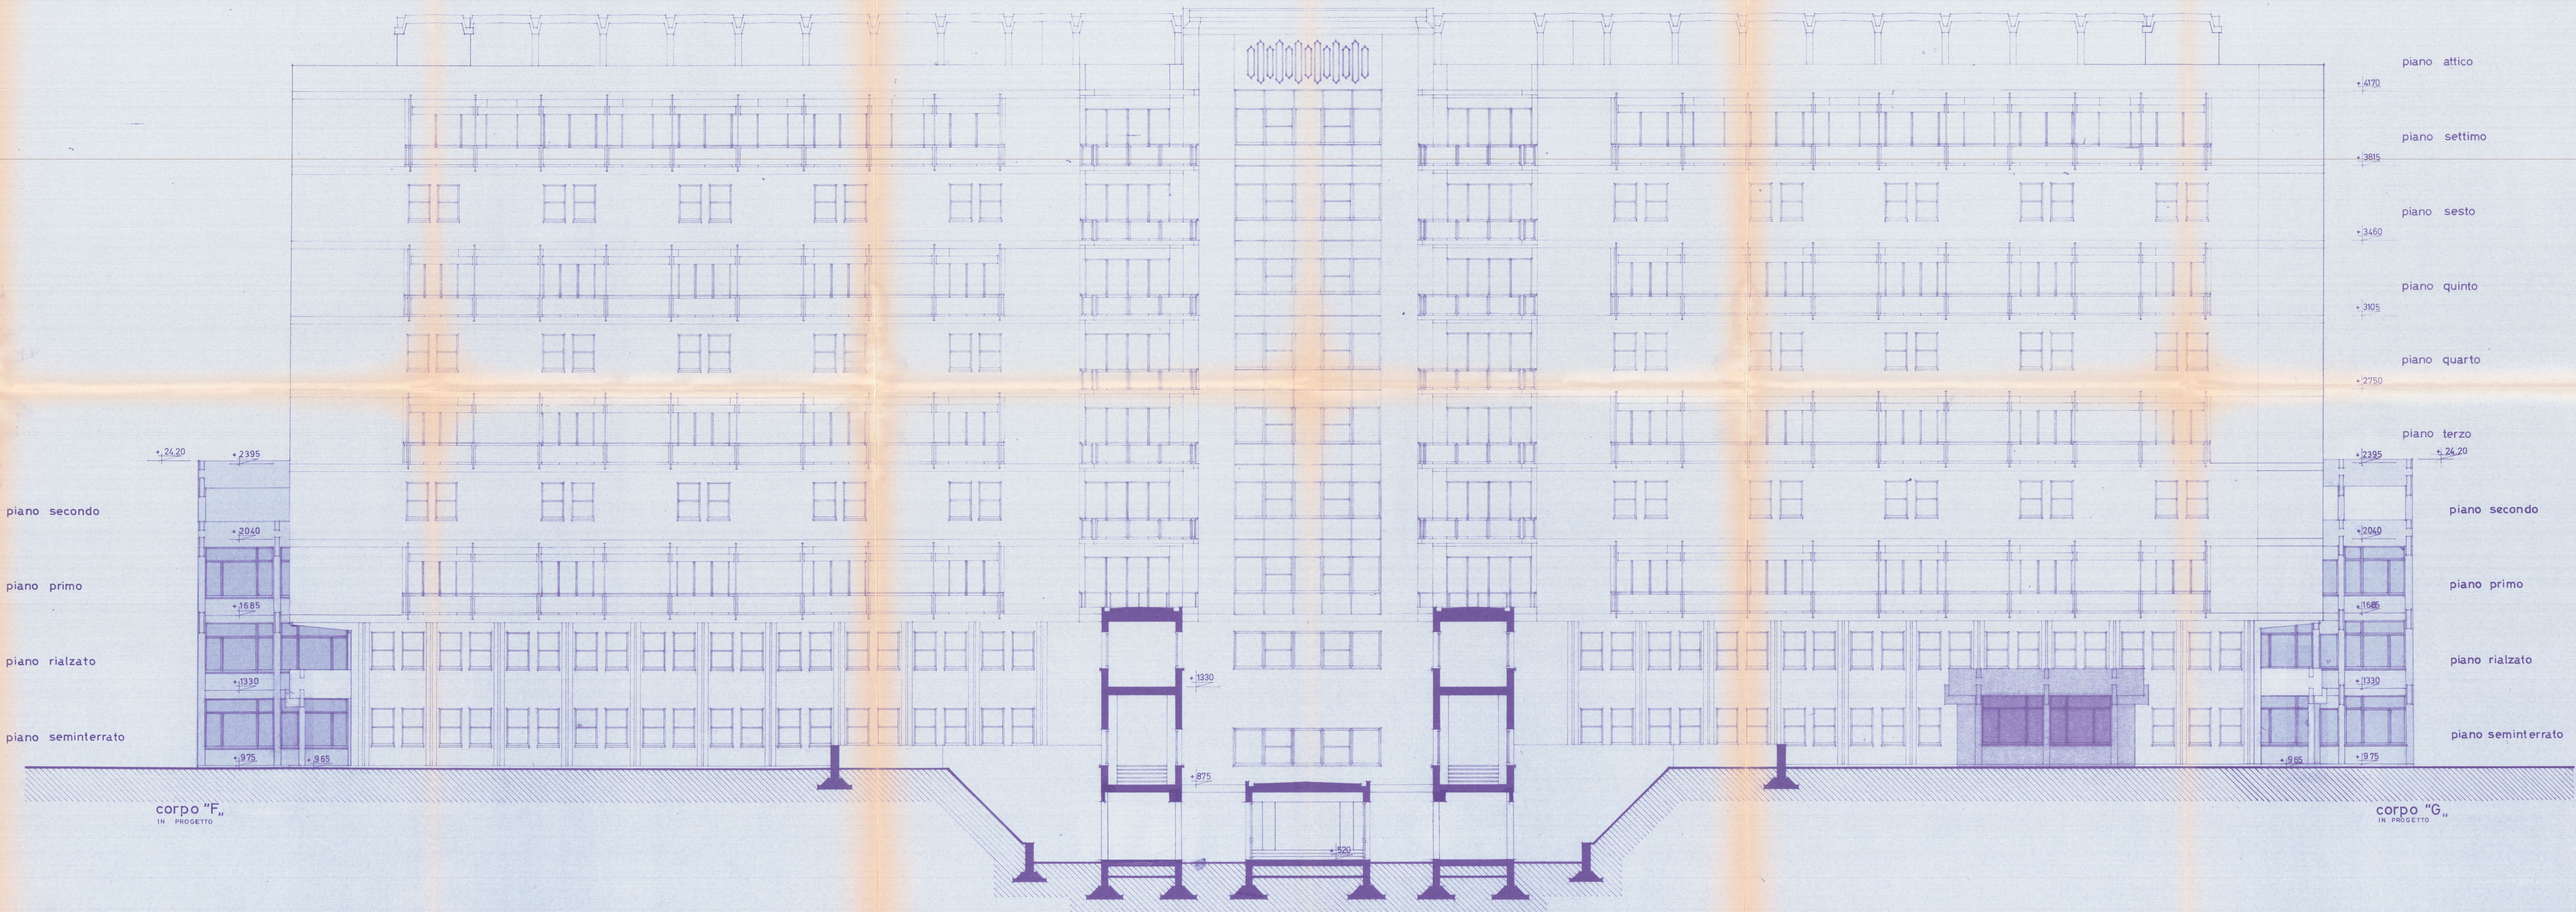

DOTT. ARCH. VITTORIO CANEVA - DOTT. ARCH. GIANNI GRIETTO

CIVICO OSPEDALE DI CARRARA - ospedale generale provinciale

PROGETTO ESECUTIVO

prospetto posteriore con corpi "F."-"G."

tav.	scala	data	modifiche	data
488	1:100	giugno '73		

MAGGIO 1976 (V.E.F.)
FEBBRAIO 1977

5 APR. 1977


DOTT. ARCH. GIANNI GRIETTO

20124 MILANO

VIA PIRELLI 26 - TEL. 650482



APPROVATO
17 GIU. 1977
CONTROLLATO

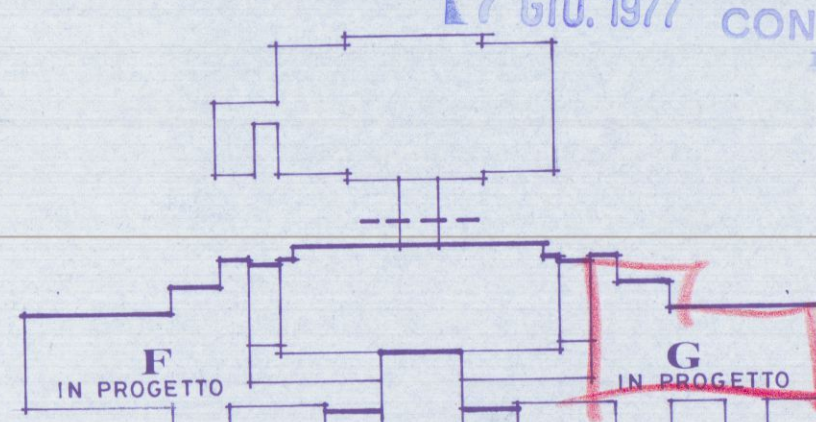

RINNOVO LICENZA

Approvato dal Sinf. ex art. 2 della Legge n. 966 del 26/7/1965

Indirizzo: Carrara, via Pirelli, 26

N. 1492 del 7 GIU. 1978

del 7 GIU. 1978

del 7 GIU. 1978


del 7 GIU. 1978

del 7 GIU. 1978

del 7 GIU. 1978

del 7 GIU. 1978

del 7 GIU. 1978

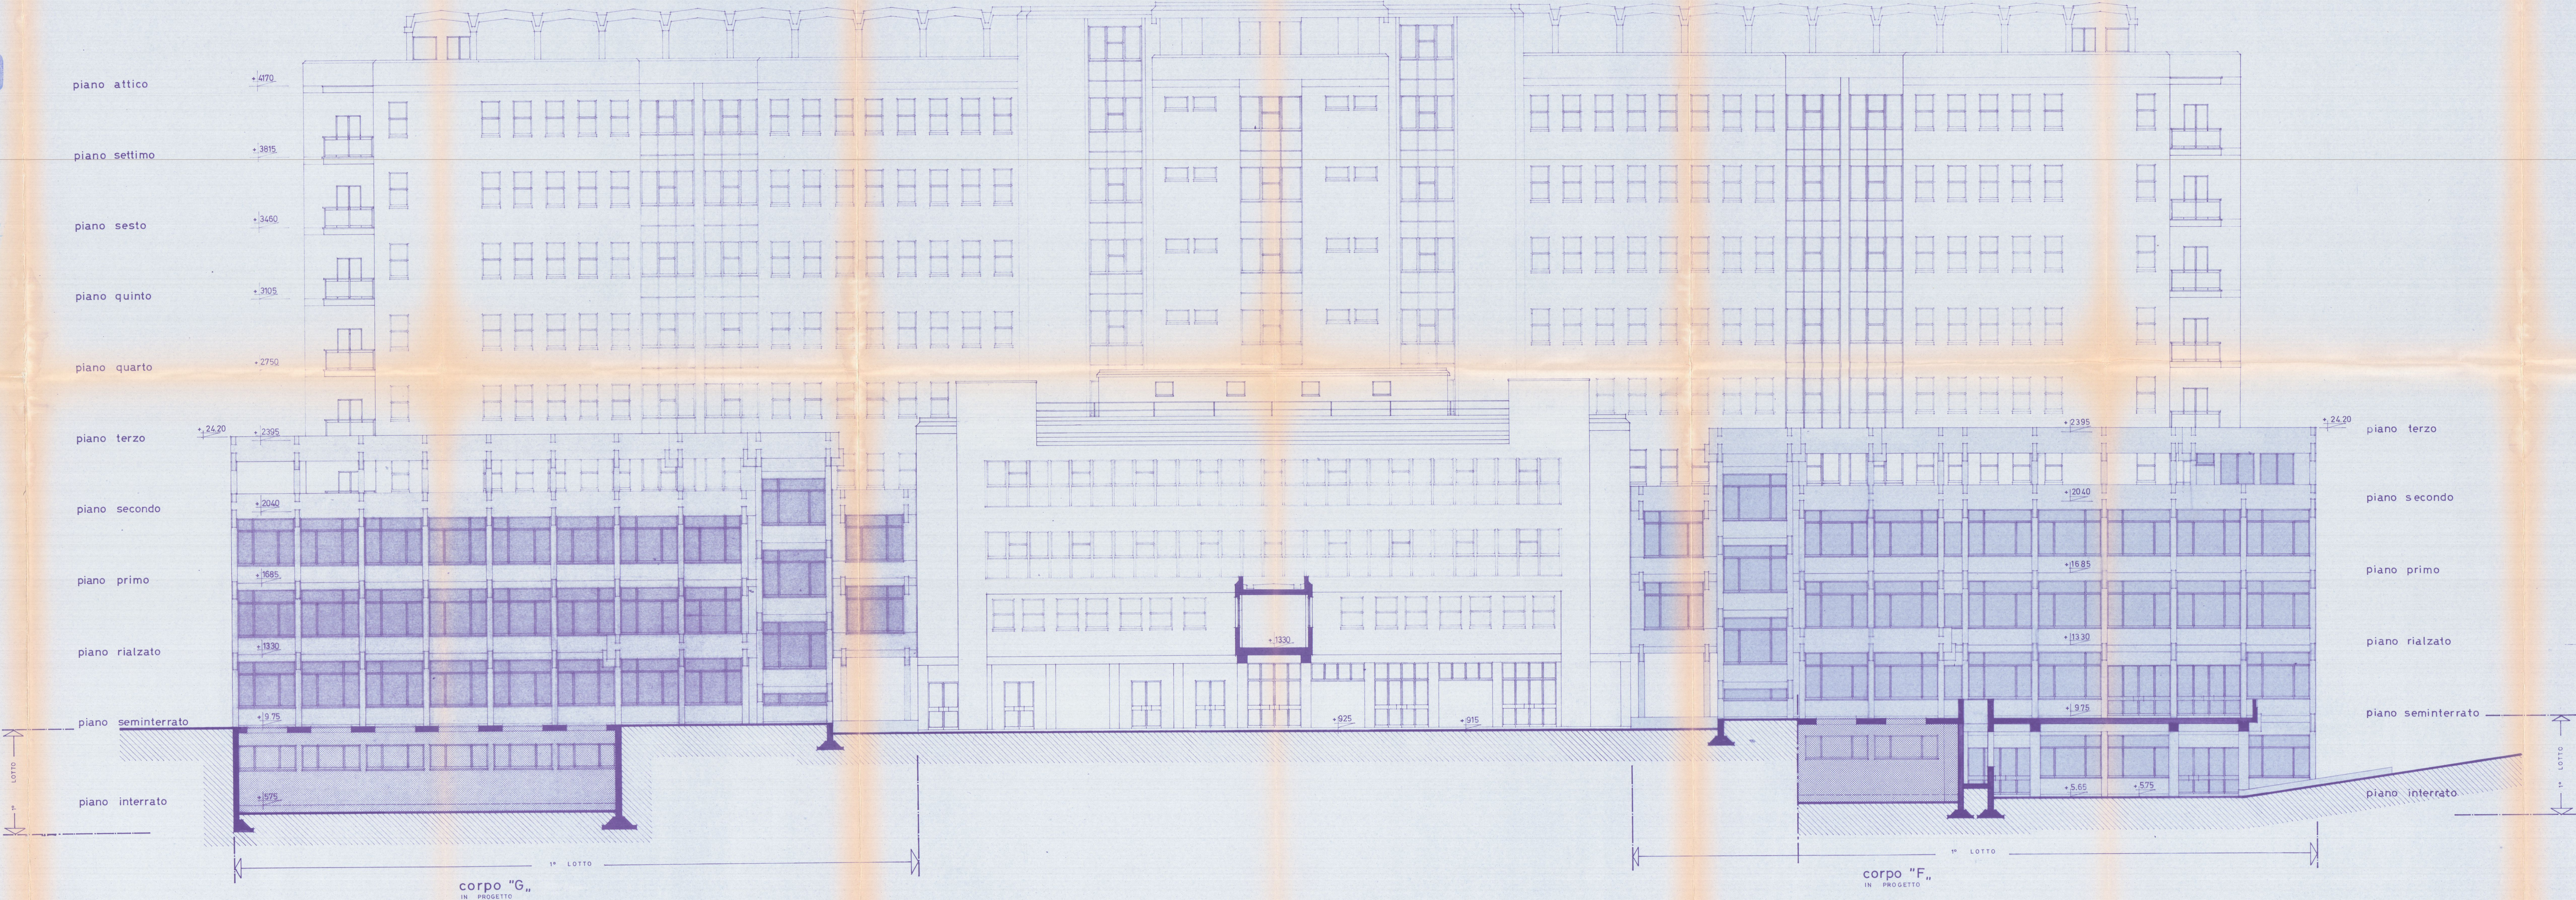

DOTT. ARCH. VITTORIO CANEVA - DOTT. ARCH. GIANNI GRILETTO

CIVICO OSPEDALE DI CARRARA - ospedale generale provinciale
PROGETTO ESECUTIVO

sezione 2-2 - prospetto sud. est corpo "G."

tav. 490 scala 1:100 data giugno '73 modifiche MAGGIO 1976 (V.V.F.F.)
FEBBRAIO 1977

SENZA NOSTRA ESPRESSA AUTORIZZAZIONE QUESTO DISEGNO NON PUO' ESSERE RIPRODOTTO NE TRASMESSO A TERZI

5 APR. 1977

DOTT. ARCH. GIANNI GRILETTO
20124 - MILANO
VIA PIRELLI 26 - TEL. 650422



APPROVATO
7 GIU. 1977

IL PRESIDENTE
COMANDO PROVINCIALE
VIGILANZA INCENDI
MASSA - CARRARA

Approvato dal Sindaco alle condiz.
Indice del permesso di costruire
N. 1192 del 7 GIU. 1978

RINNOVO LICENZA

Approvato dal Sindaco alle condiz.
Indice del permesso di costruire
N. 1192 del 7 GIU. 1978




COMANDO PROVINCIALE VIGILANZA INCENDI
MASSA - CARRARA

Al sensi dell'art. 2 della Legge n. 966 del 26/7/1965
NULLA OSTA per quanto riguarda la prevenzione incendi,
all'approvazione del presente progetto a condizione che
siano osservate le prescrizioni già comunicate con nota
n. 502 del 22 FEB. 1977


MASSA 22 FEB. 1977

Il Com. Provinciale

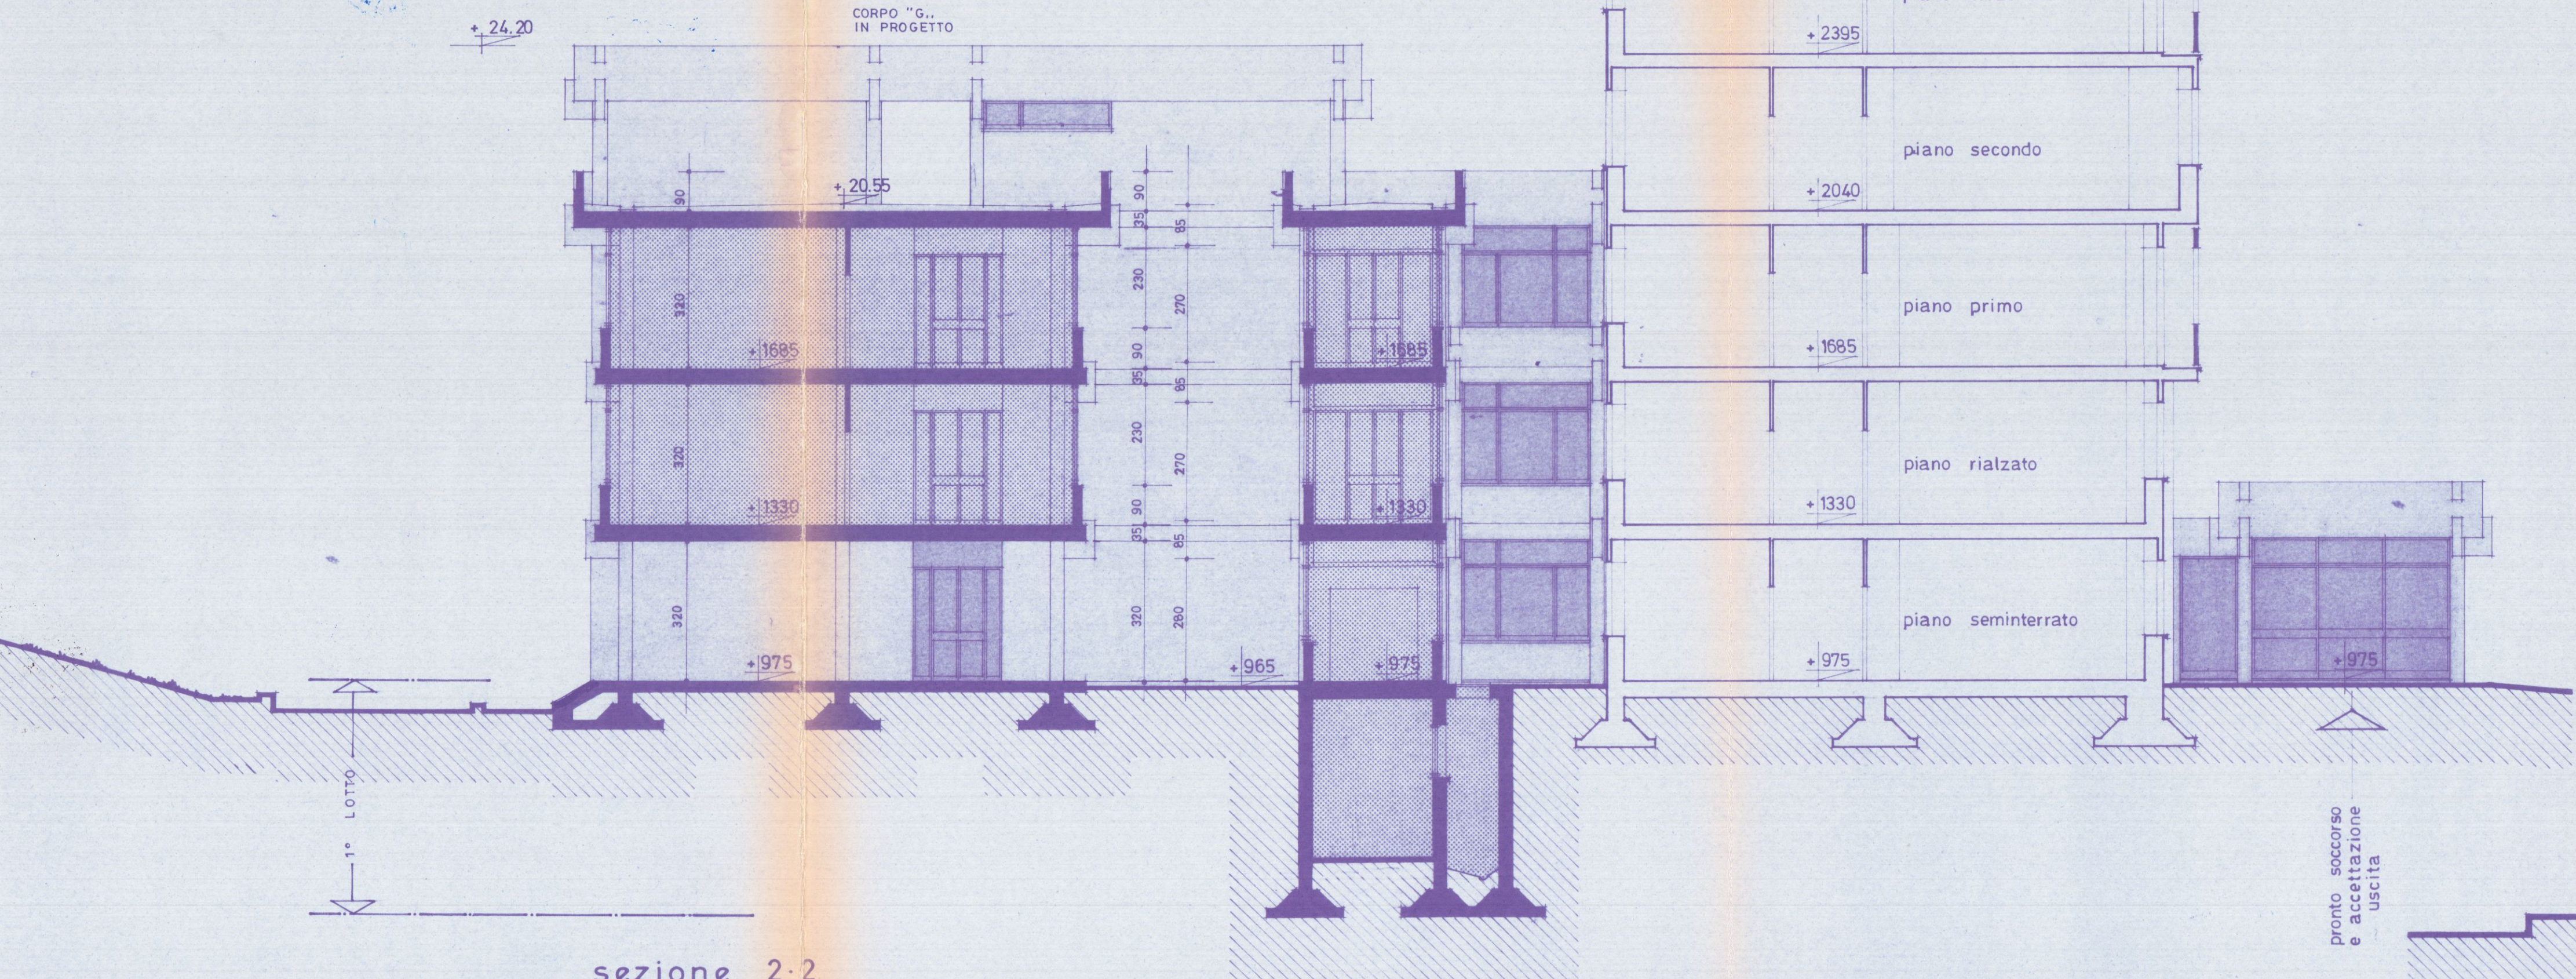

sezione 2-2

prospetto sud. est

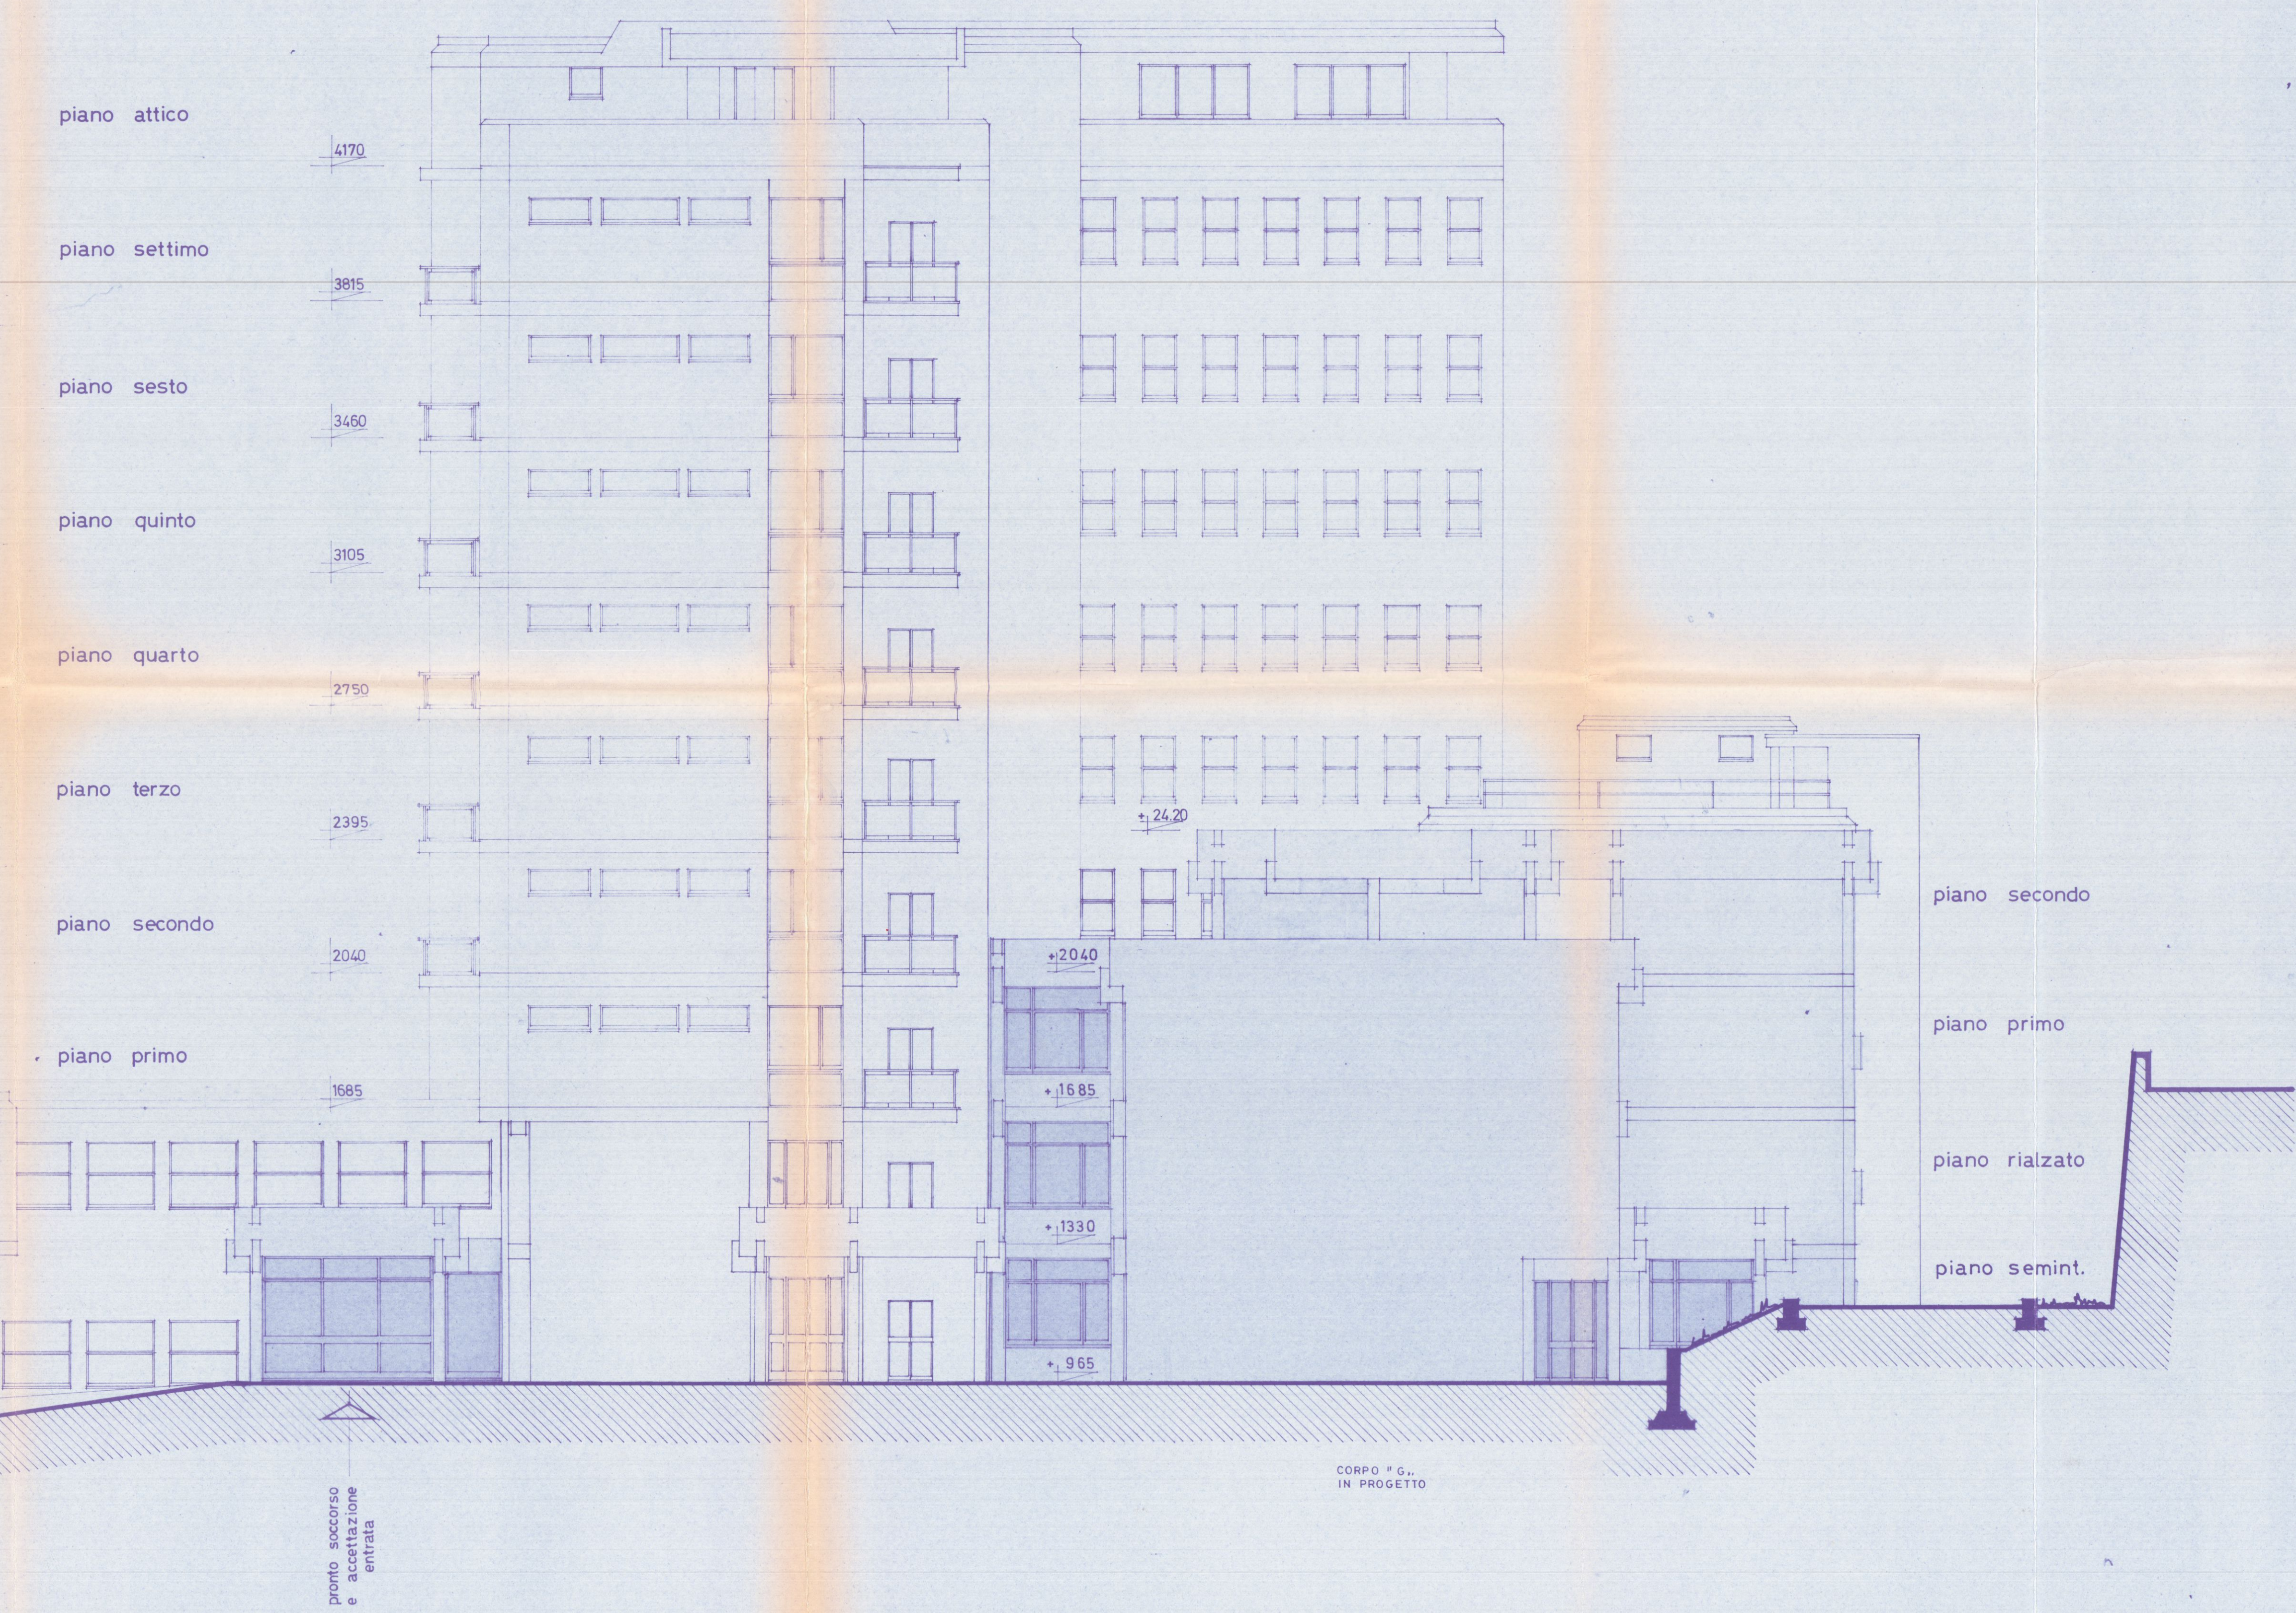


DOTT. ARCH. VITTORIO CANEVA - DOTT. ARCH. GIANNI GRIETTO
CIVICO OSPEDALE DI CARRARA - ospedale generale provinciale
PROGETTO ESECUTIVO
prospetto nord-ovest corpo "F", e sezione 3-3


av.	491	scala	1:100	data	giugno '73	modifiche	MAGGIO 1976 (V.V. FF.) FEBBRAIO 1977
-----	-----	-------	-------	------	------------	-----------	---

SENZA AUTORIZZAZIONE QUESTO DISEGNO NON PUO' ESSERE RIPRODOTTO NE TRASMESSO A TERZI.

5 APR. 1977

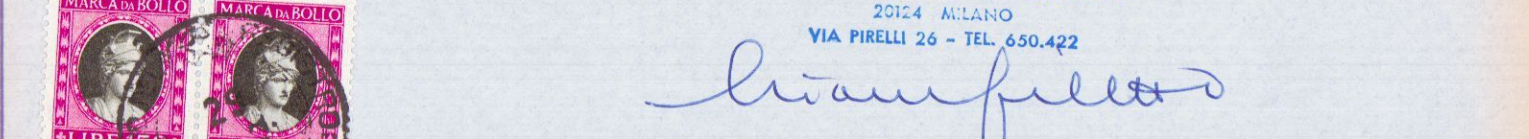

APPROVATO
7 GIU. 1977
CONTRASTO

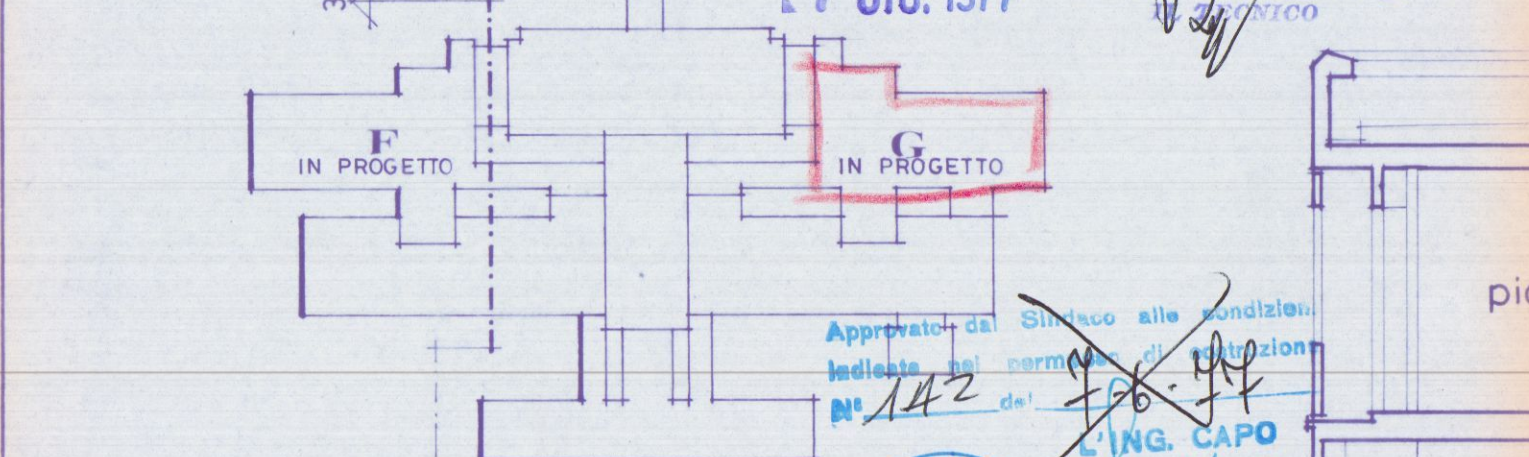

IL PRES.
(SERGIO)


COMANDO PROVINCIALE VIG. I L. E. L.
MASSA - CARRARA

Al sensi dell'art. 2 della Legge n. 966 del 26/10/65
NUL. QUITA per quanto riguarda la prevenzione incendi,
all'approvazione del presente progetto e condizione che
siano osservate le prescrizioni che comunico con note
n° 503 del 22 FEB. 1977


IL Comandante

MASSA 30 MAG. 1977

IL COMUNE DI MASSA

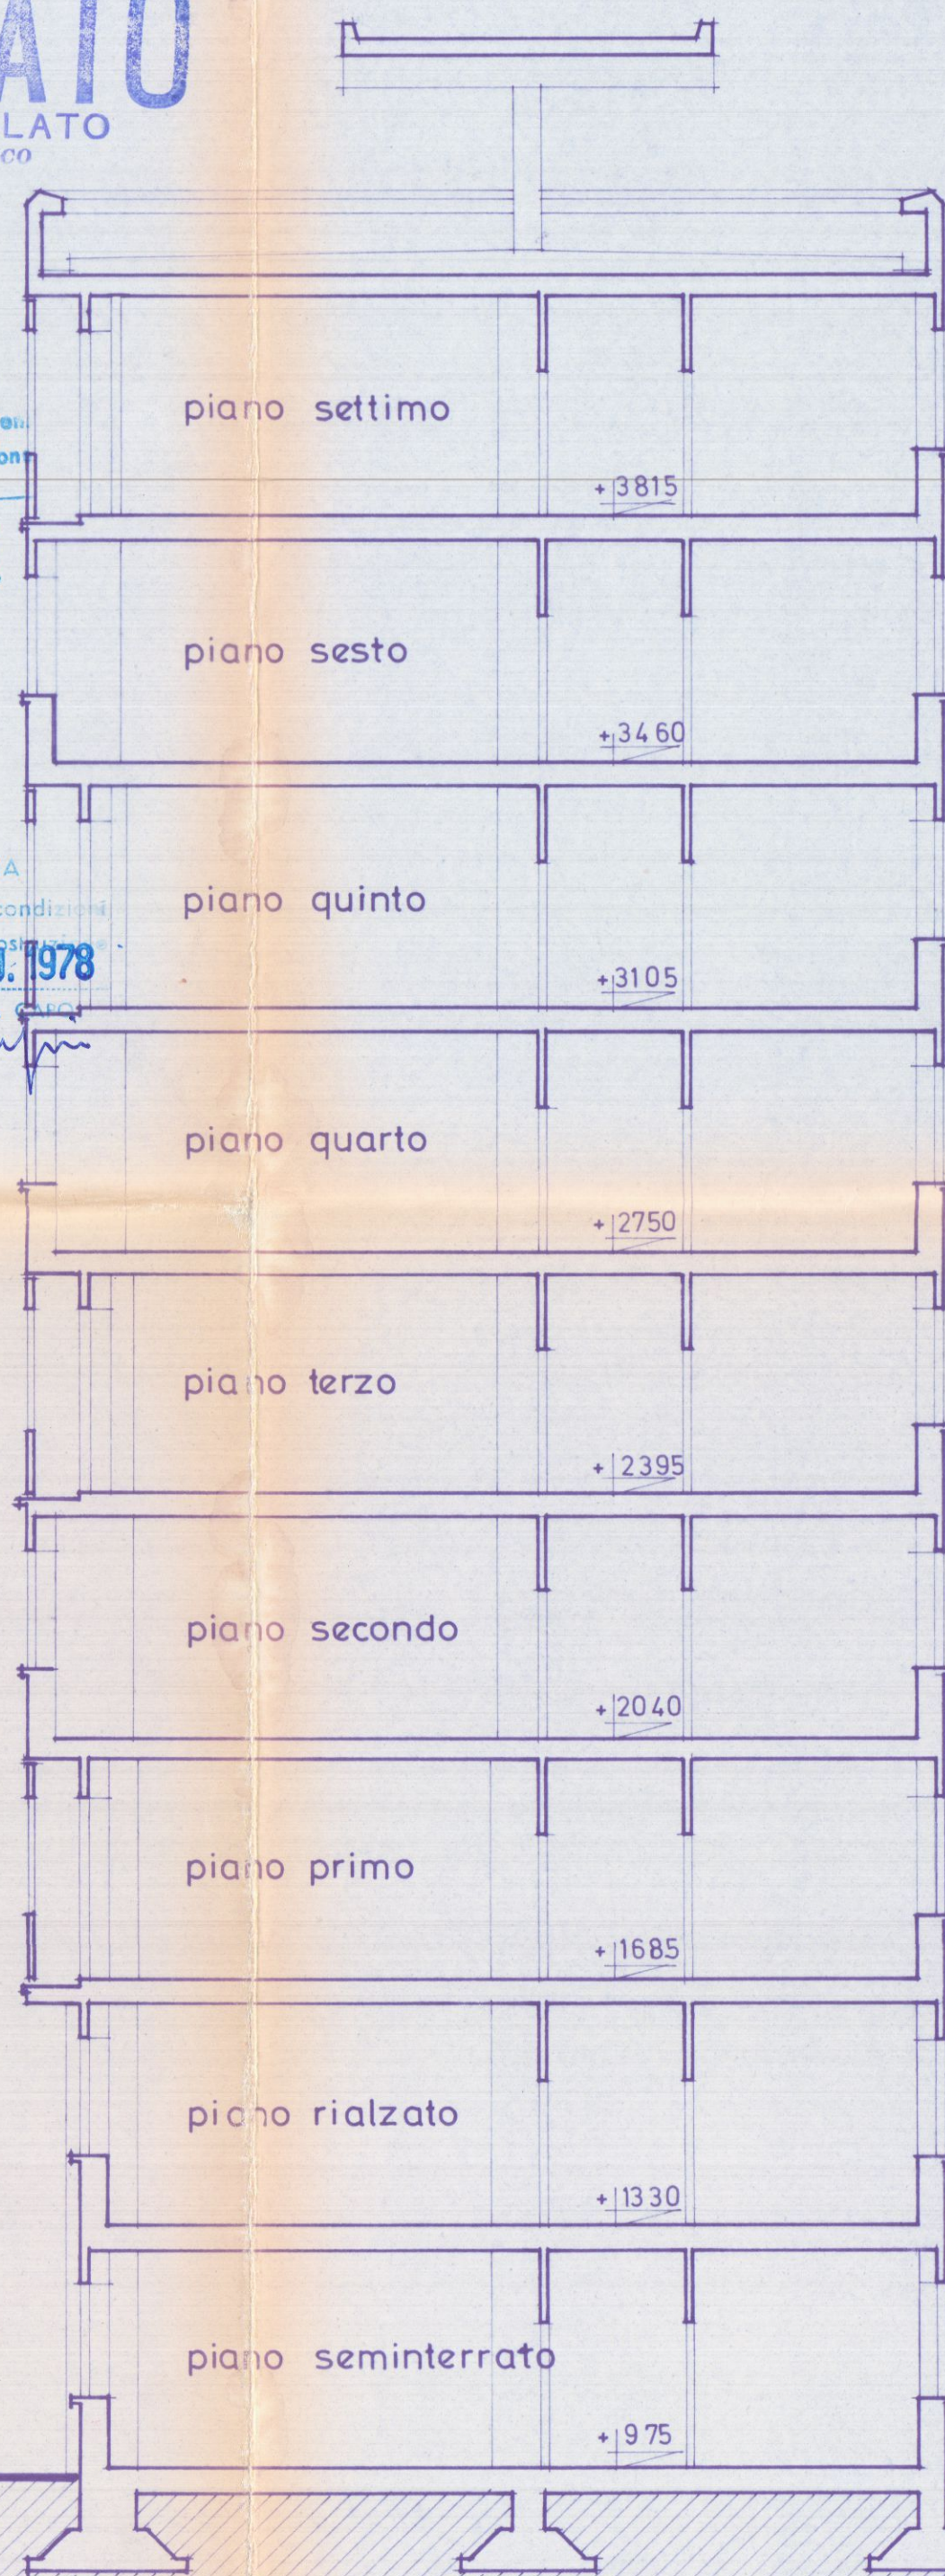

sezione 3-3

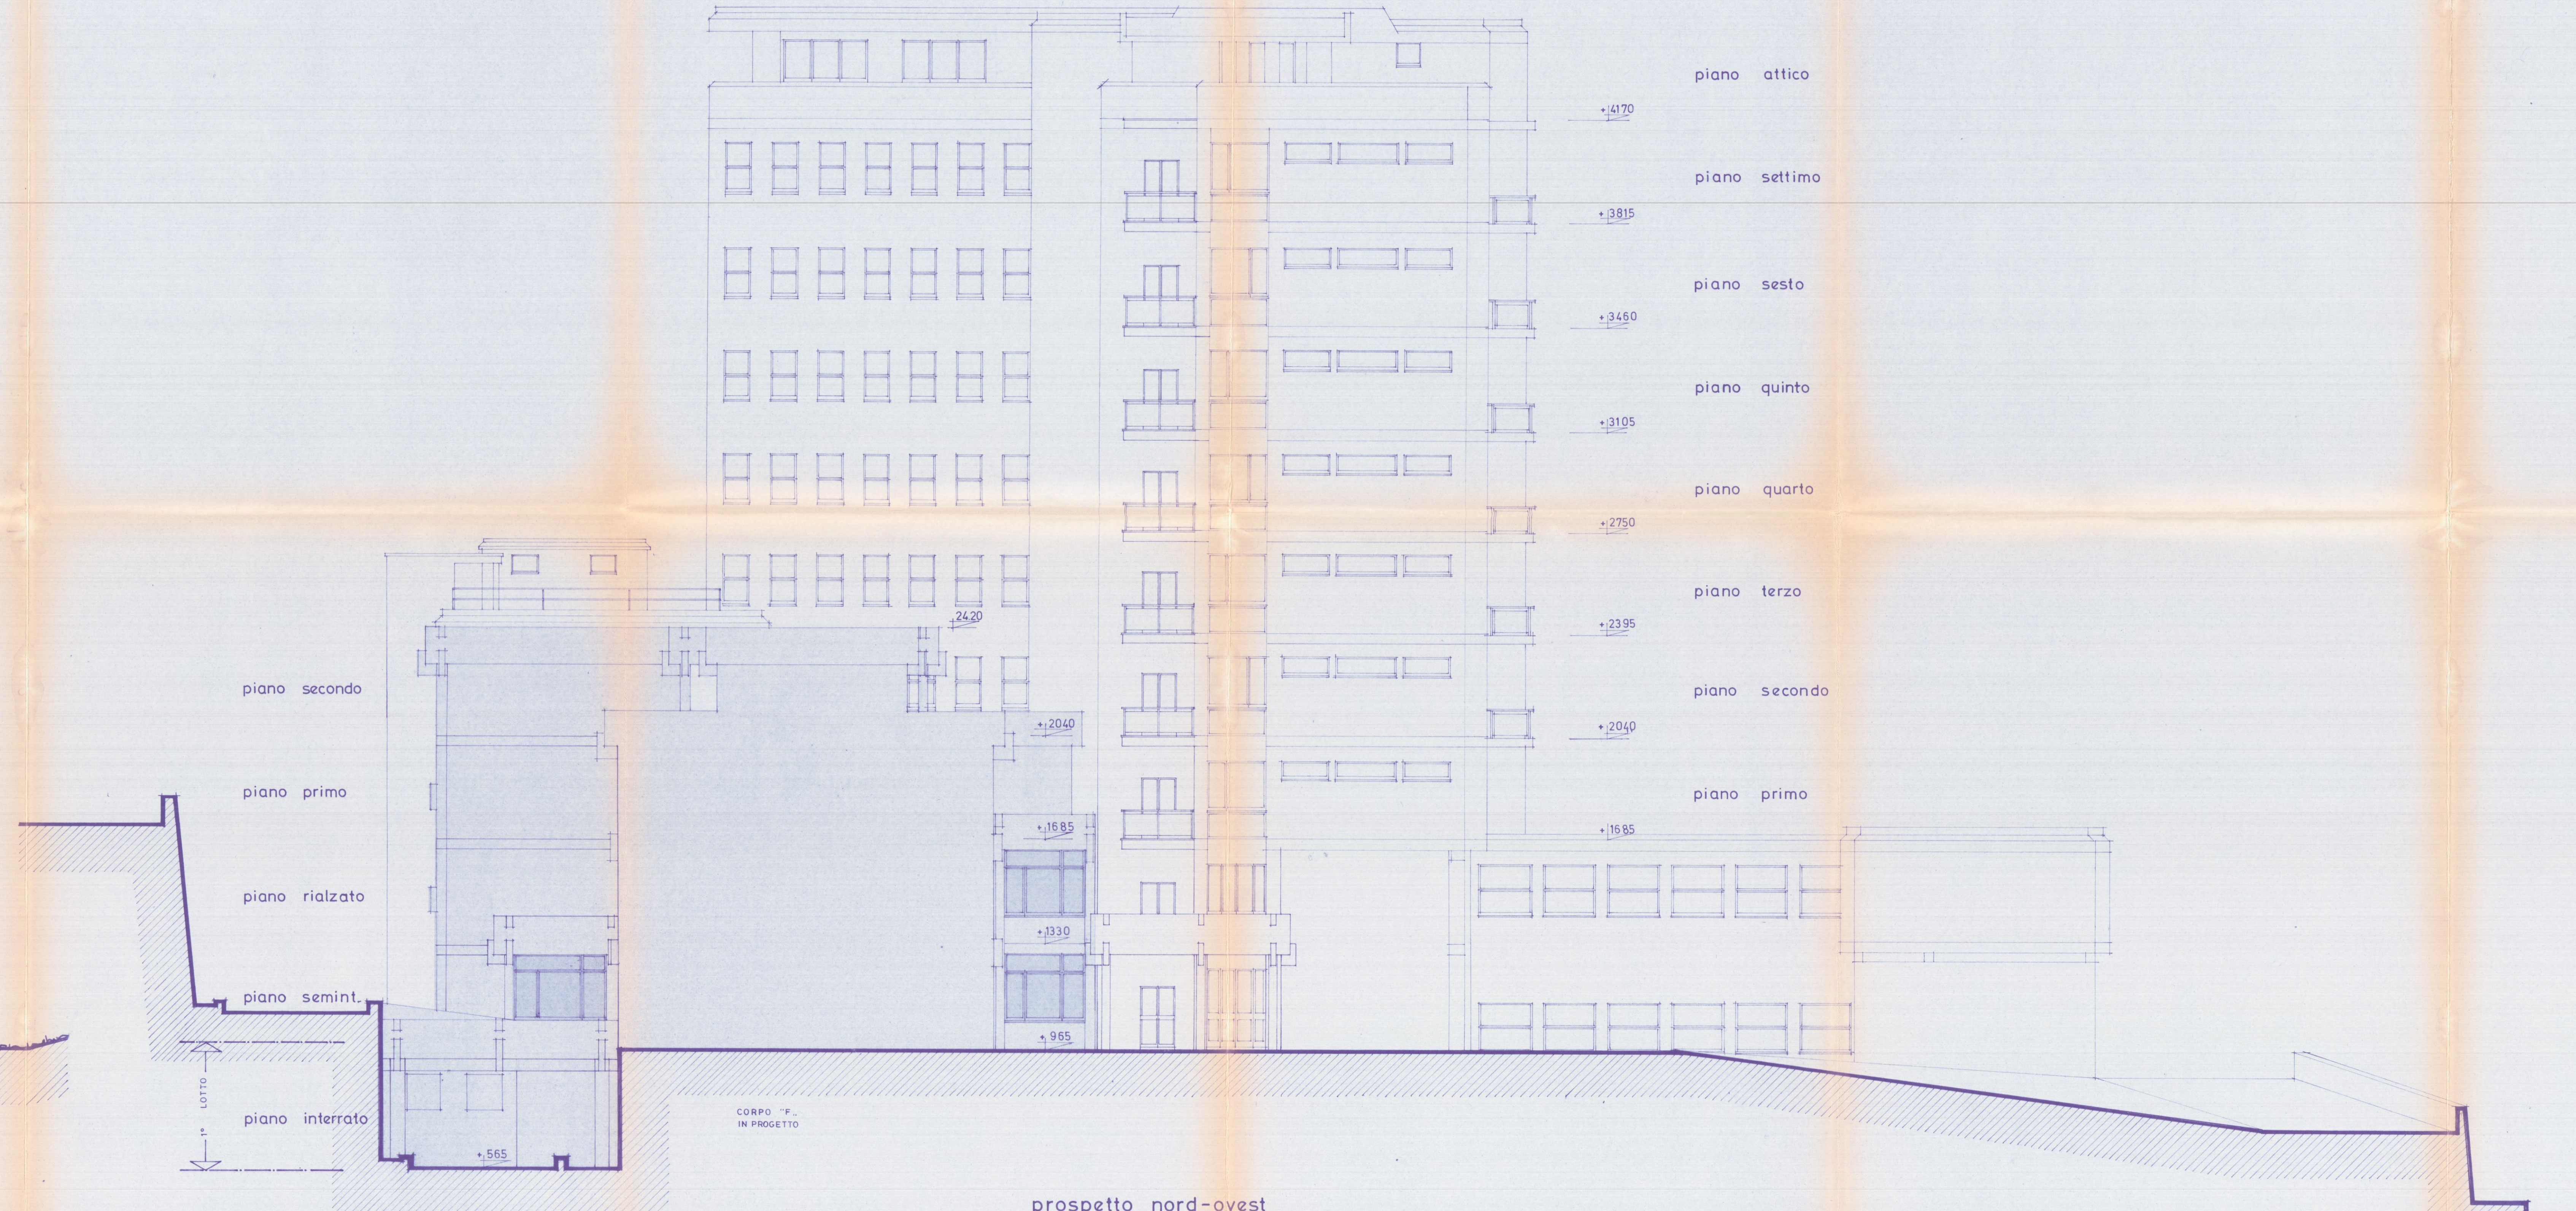

prospetto nord-ovest