


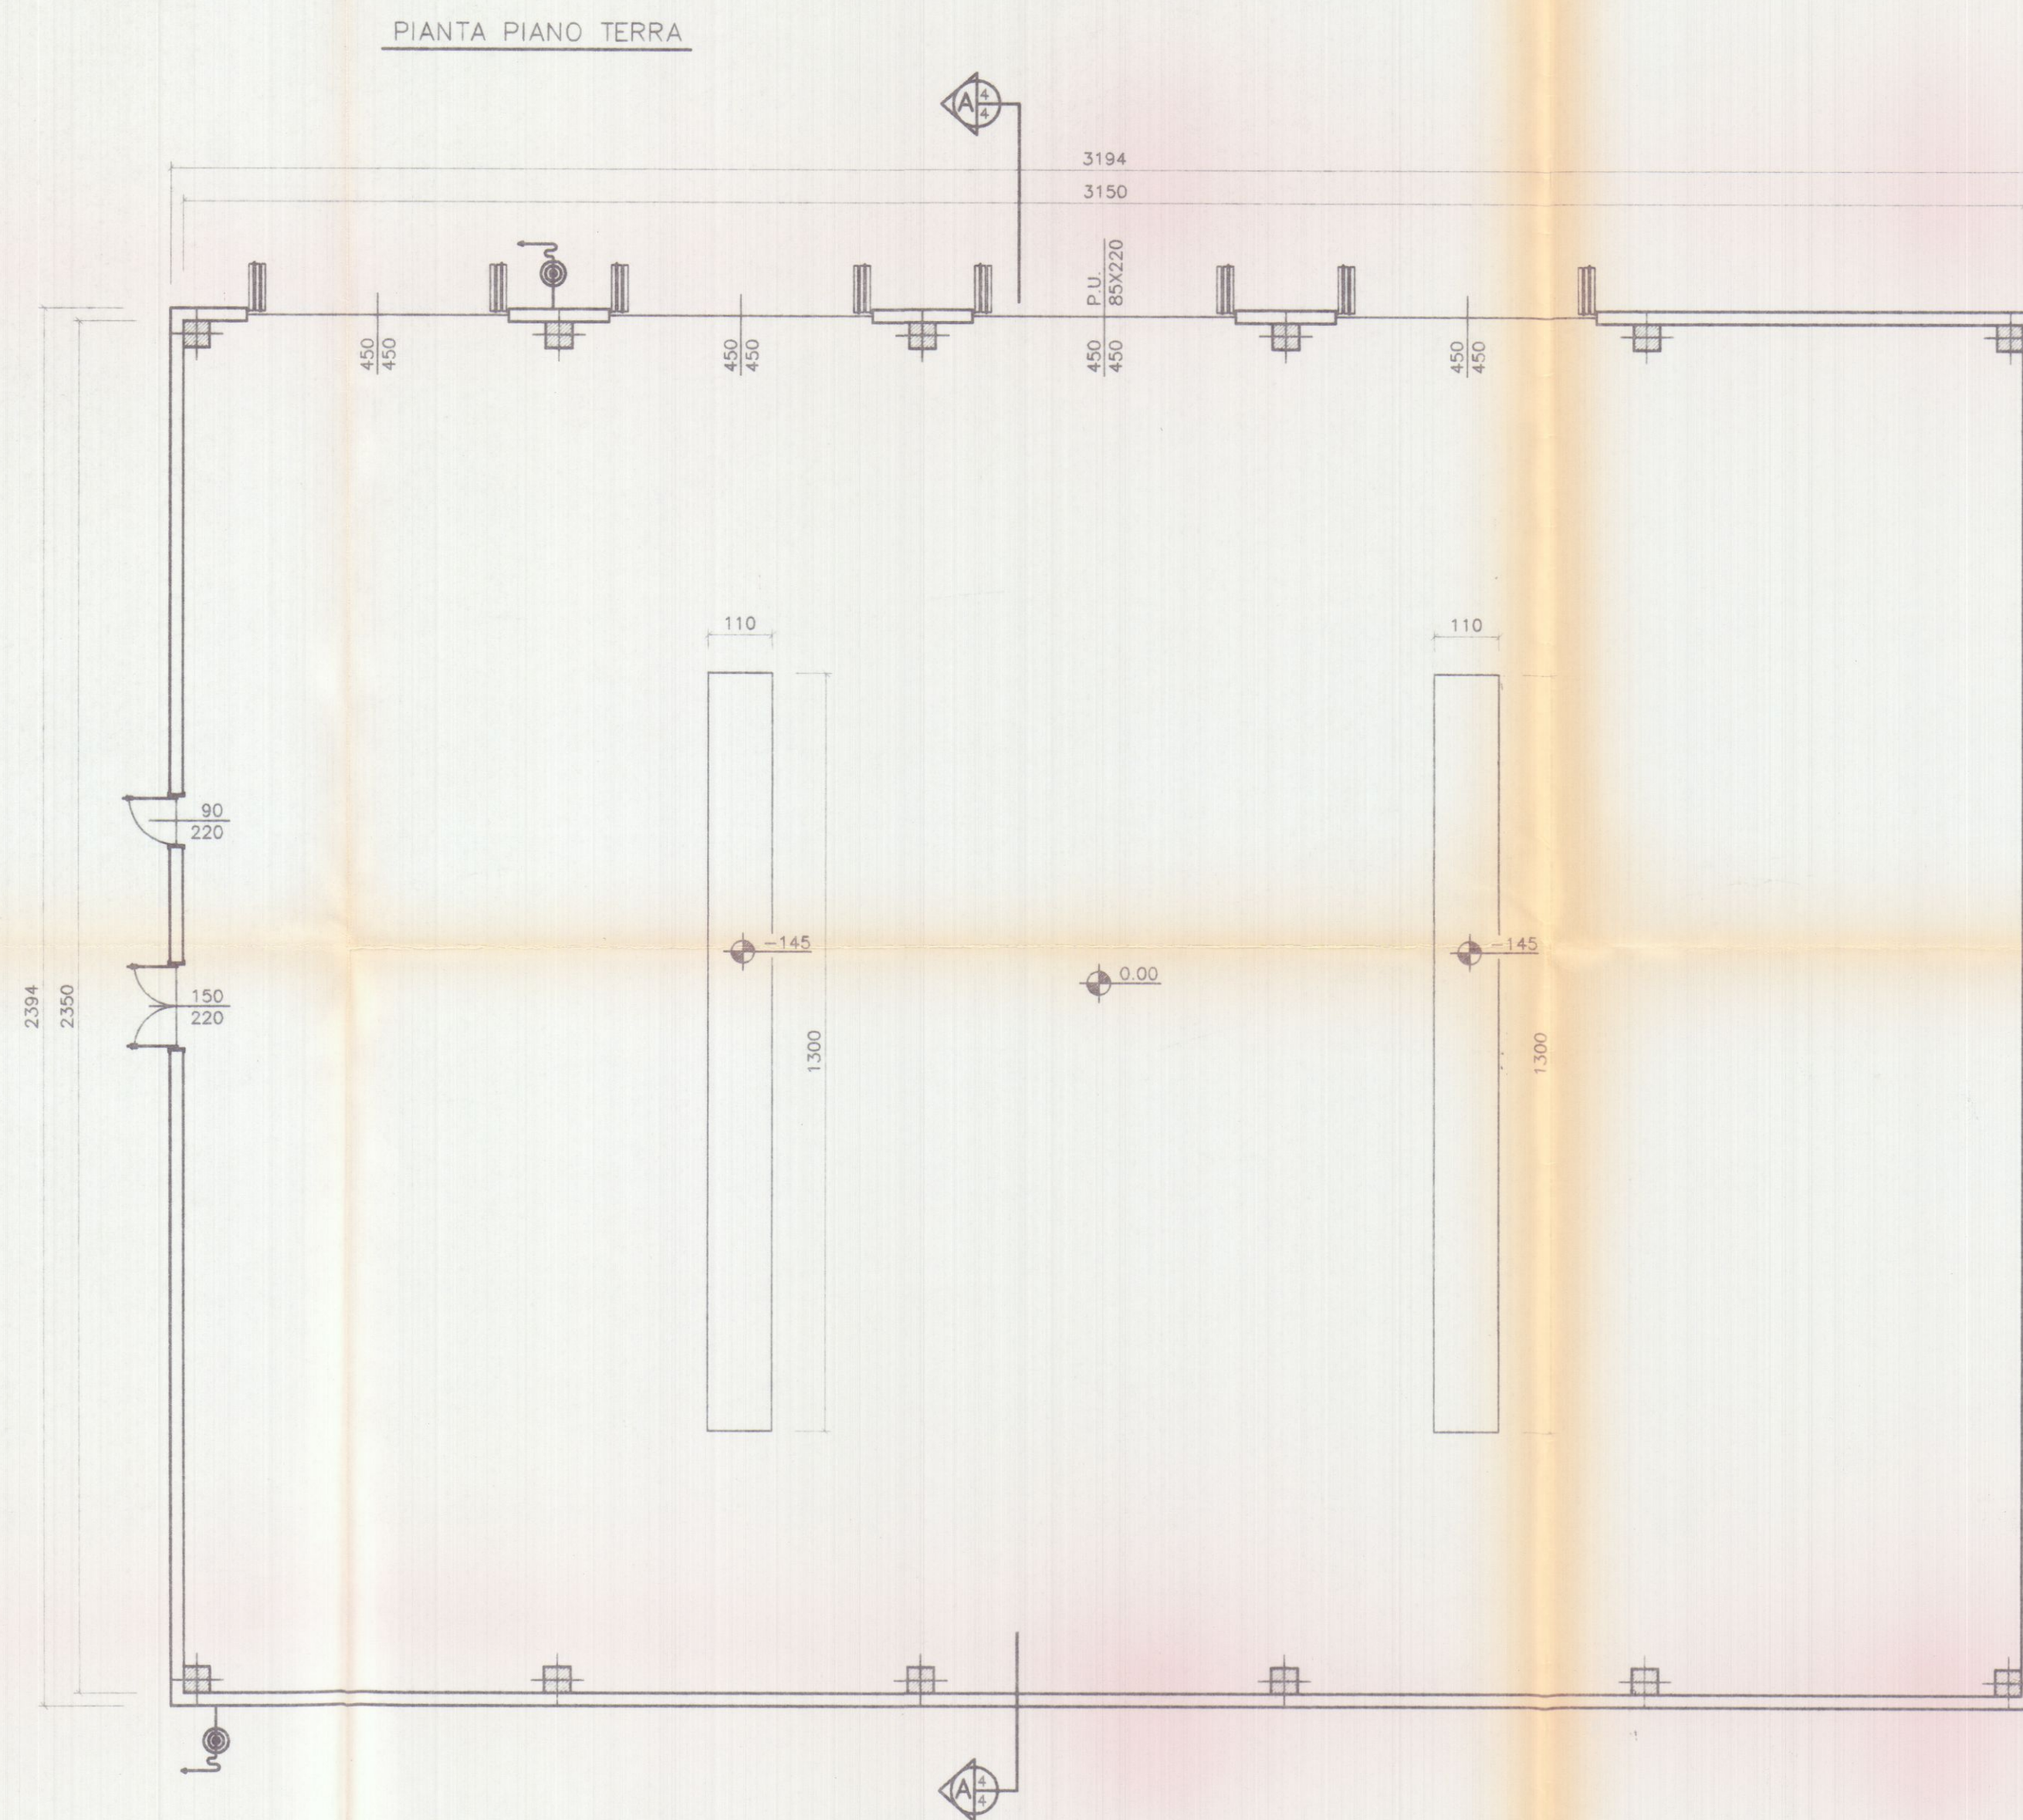

PARERE FAVOREVOLE
del Consorzio Zona Industriale Apuana
Salvo i diritti dei terzi, salvo le autorizzazioni di altri Enti
04 GIU. 1998

IL PRESIDENTE
(Avv. Sergio Marchini)

Planimetria di riferimento

PROGETTAZIONE:
Studio Tecnico Ing. Giuseppe FRUZZETTI

COMMITTENTE:
SOGEA S.r.l.

REV.	DATE	DESCRIZIONE	DESIGN.	CONTR.	APPROV.
		Description	Dwg.	Chk.d	Approv.d
PRIMA USATA					
PROPRIETA': A.Re.A. S.p.a.			File		
OGGETTO: RISTRUTTURAZIONE DI CAPANNONE INDUSTRIALE Area Retroportuale - Viale Zaccagna			SCALA - Scale 1/100		
TITOLO: PIANTA PIANO TERRA STATO ATTUALE			TAVOLA - Table 2		

16 SET. 1998


MASSA

DE LI G. G. N. RI. MASSA CARRARA

Dott. Ing. GIUSEPPE FRUZZETTI 111

od. risc. FrZ GPP 46821-832S

PIANTA COPERTURA

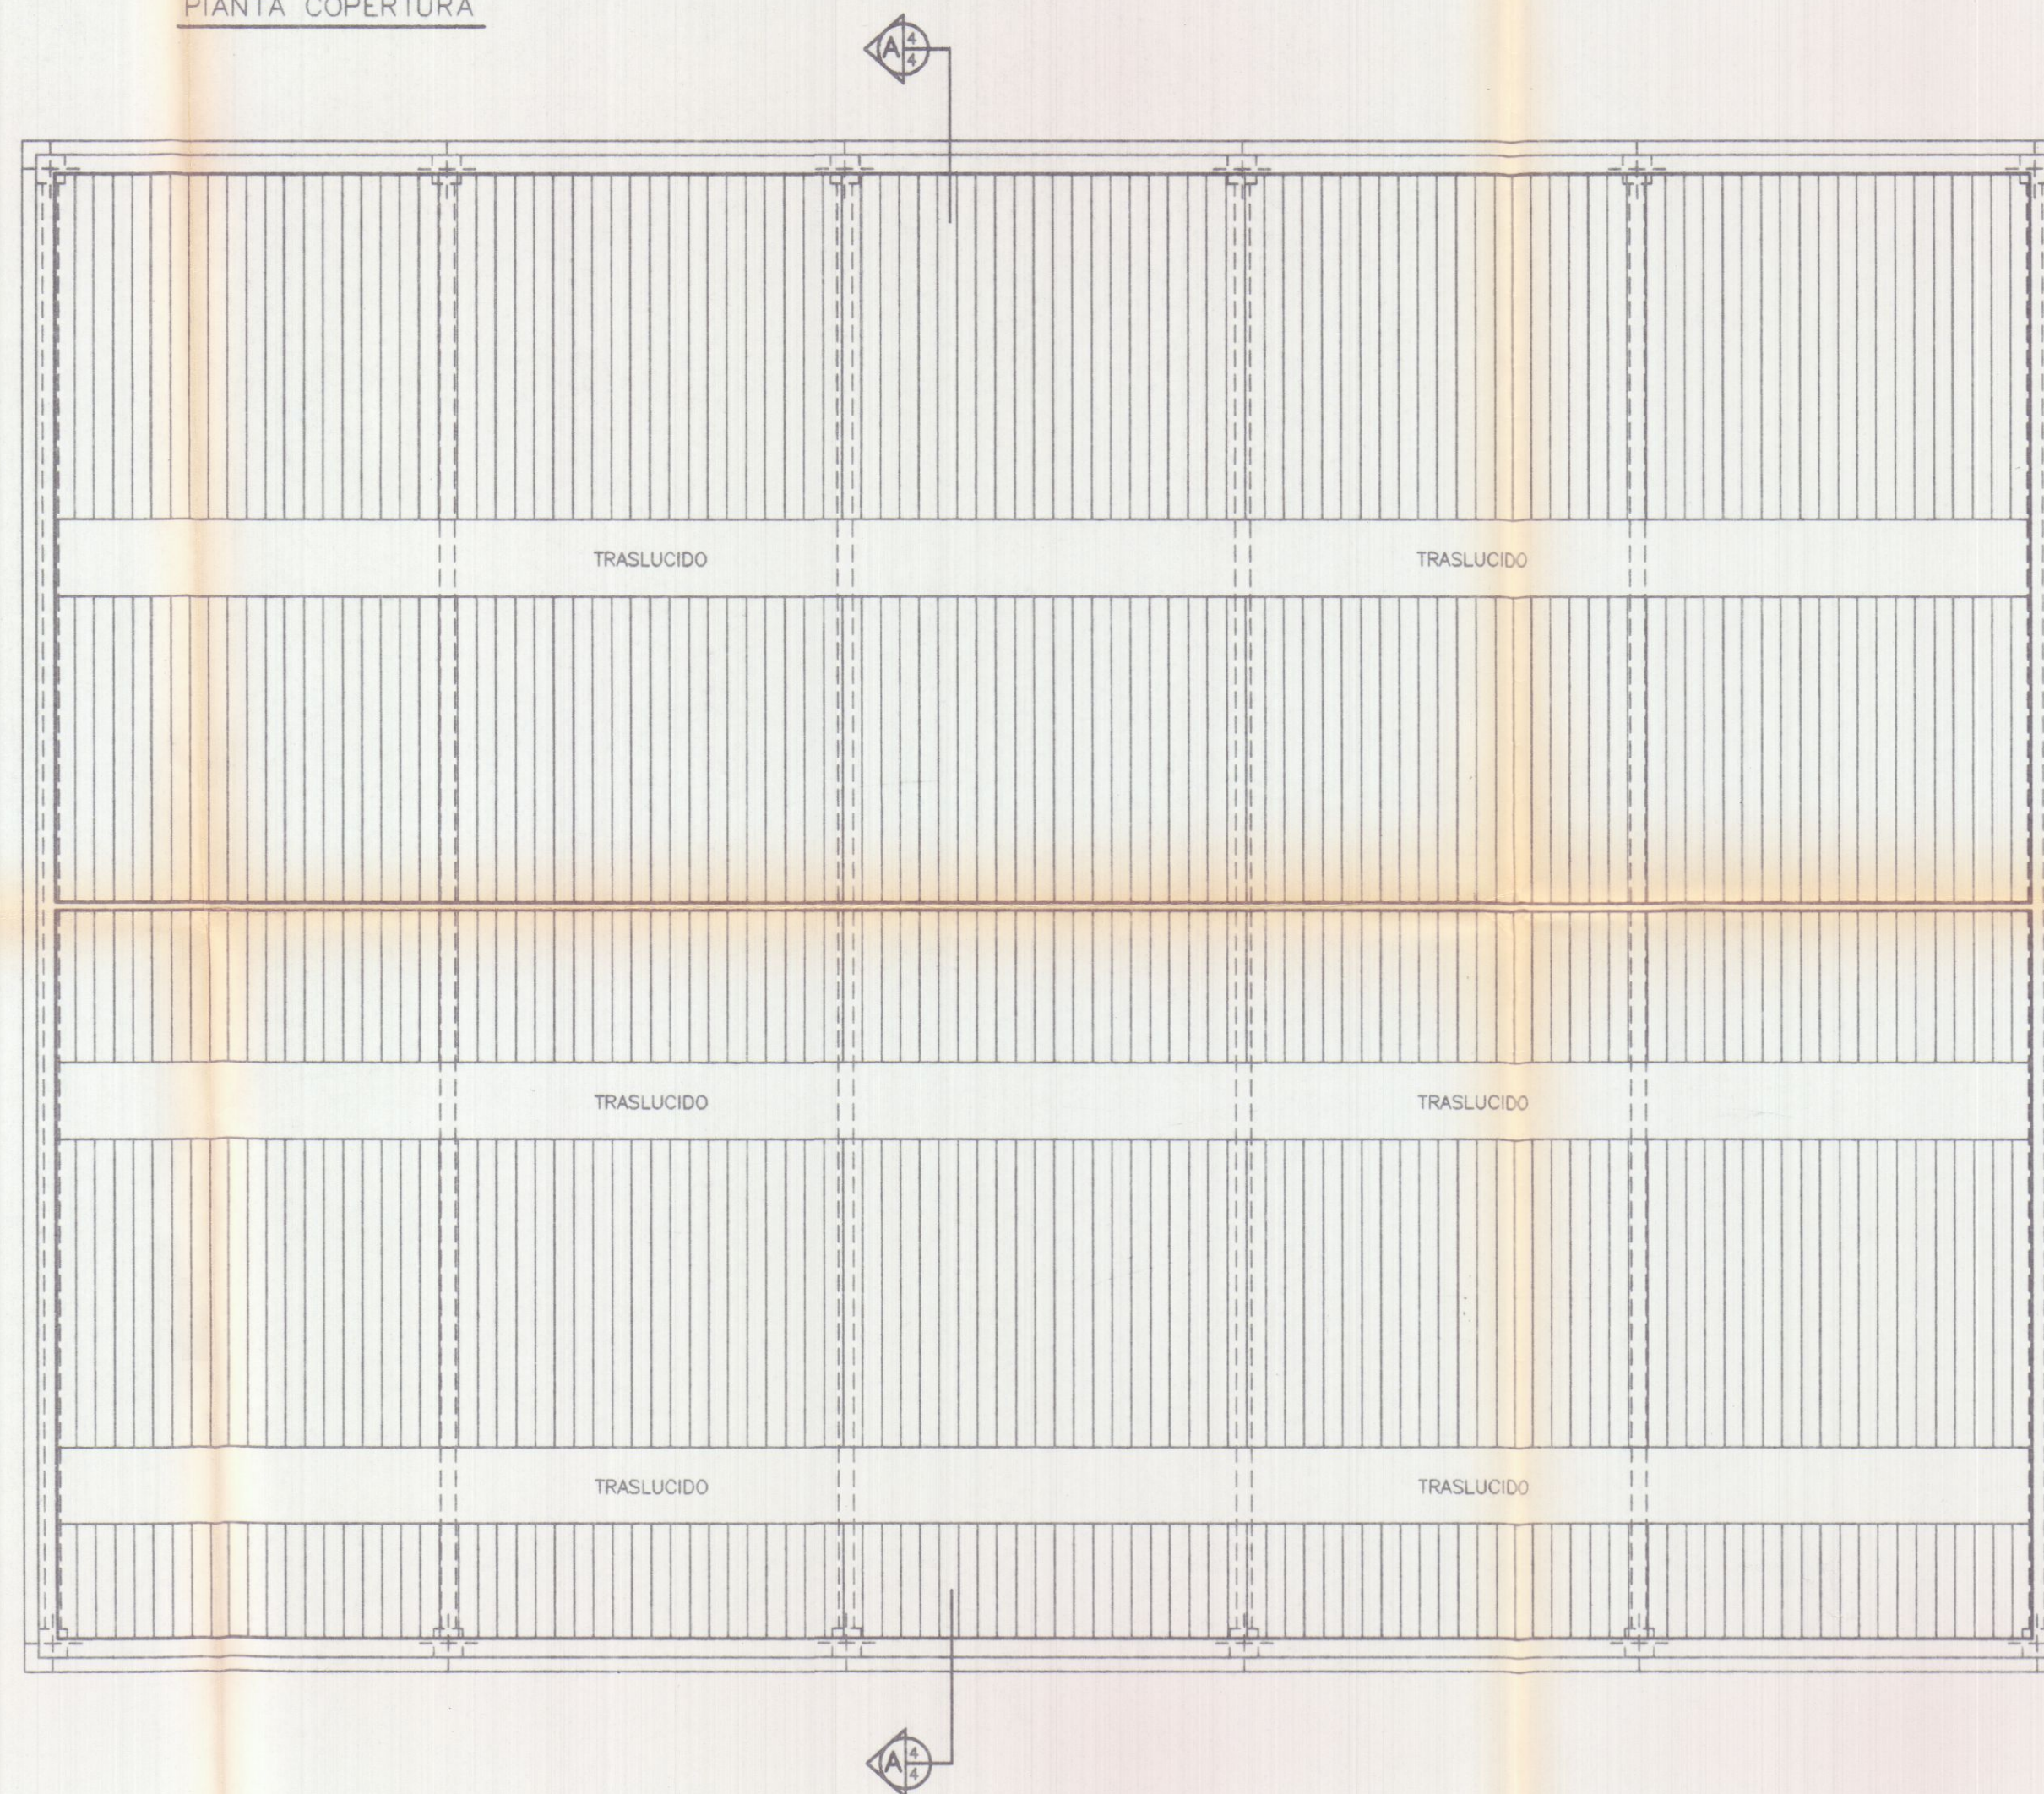

PARERE FAVOREVOLE
del Consorzio Zona
Industriale Apuana

Salvi i diritti dei terzi, salvo le autoriz-
zazioni di altri Enti

04 GIU. 1998



IL PRESIDENTE
(Avv. Sergio Mezzobini)



Planimetria di riferimento

PROGETTAZIONE:


Studio Tecnico Ing. Giuseppe FRUZZETTI

COMMITTENTE:


SOGEA S.r.l.

REV.	DATE	PRIMA USCITA	DESIGN.	CONTR.	APPROV.
		DESCRIZIONE	Dwg	Chk.d	Approv.d
PROPRIETA':			File		
A.Re.A. S.p.a.			3_COP_ES		
OGGETTO:			SCALA - Scale	TAVOLA - Table	
RISTRUTTURAZIONE DI CAPANNONE INDUSTRIALE Area Retroportuale - Viale Zaccagna			1/100	3	
TITOLO:			REV.	0	
PIANTA COPERTURA STATO ATTUALE					


SEZIONE AA

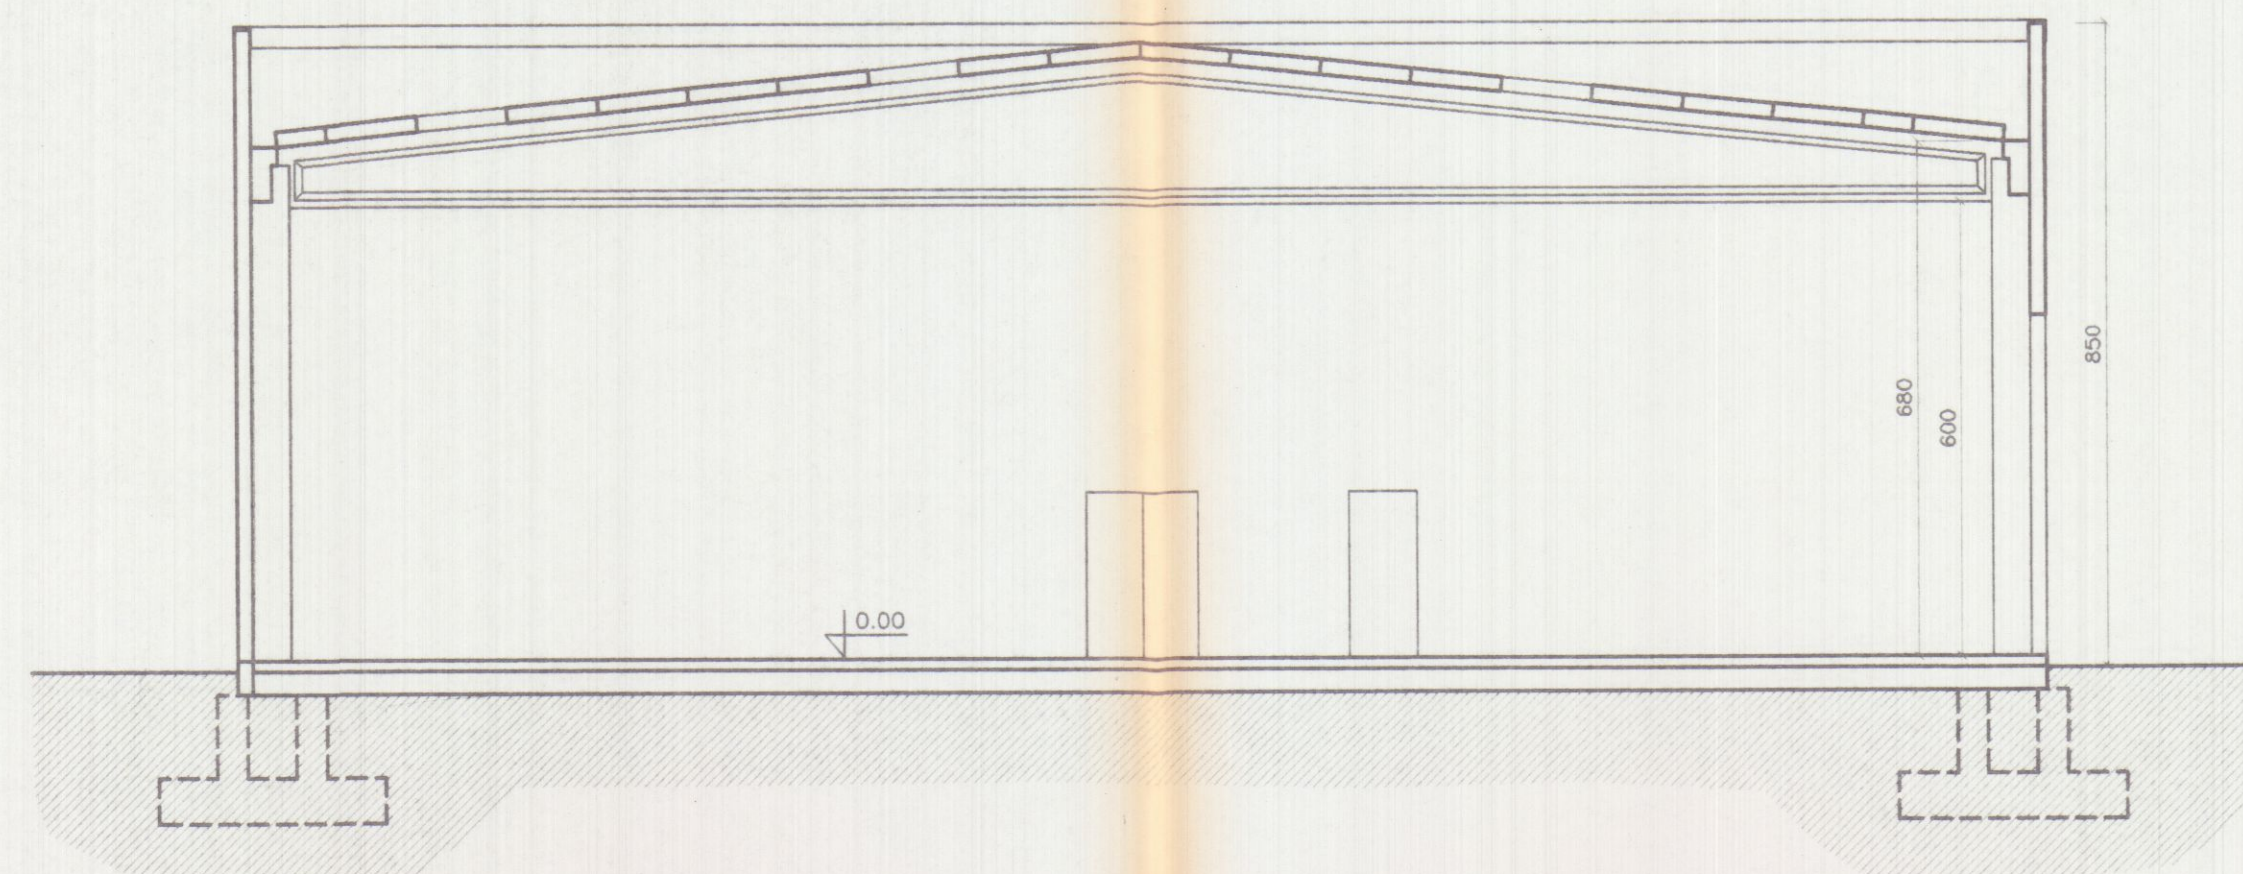


PROSPETTO OVEST

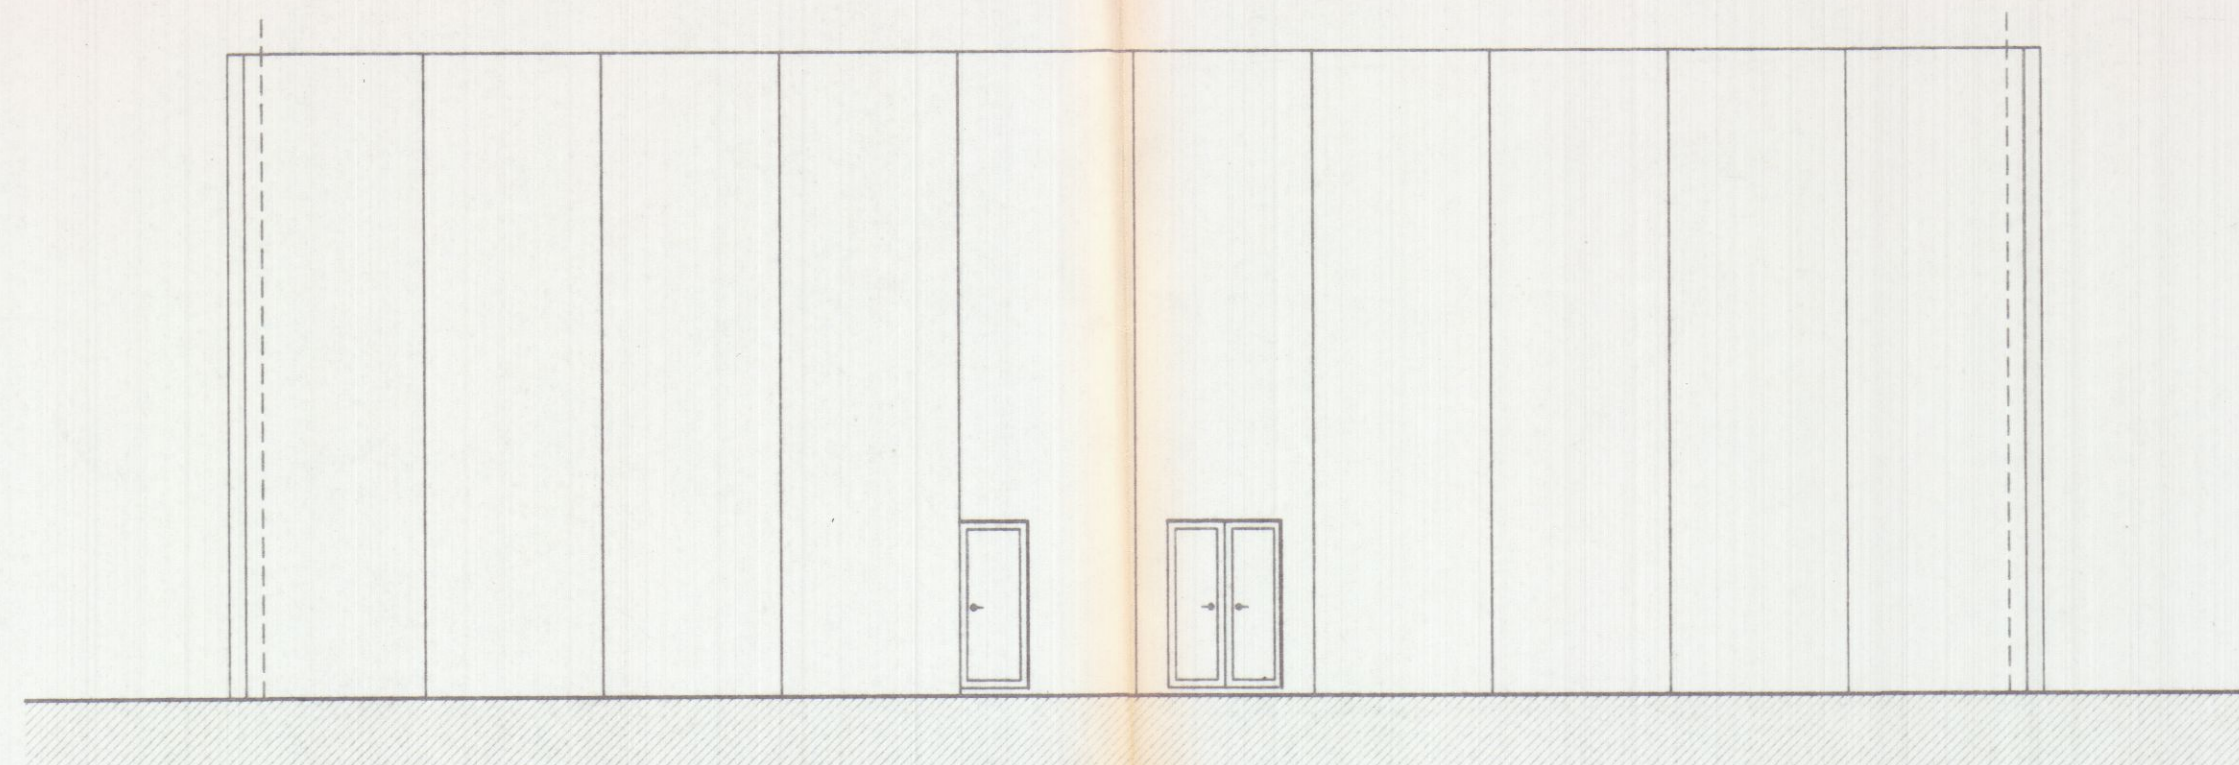


PROSPETTO EST

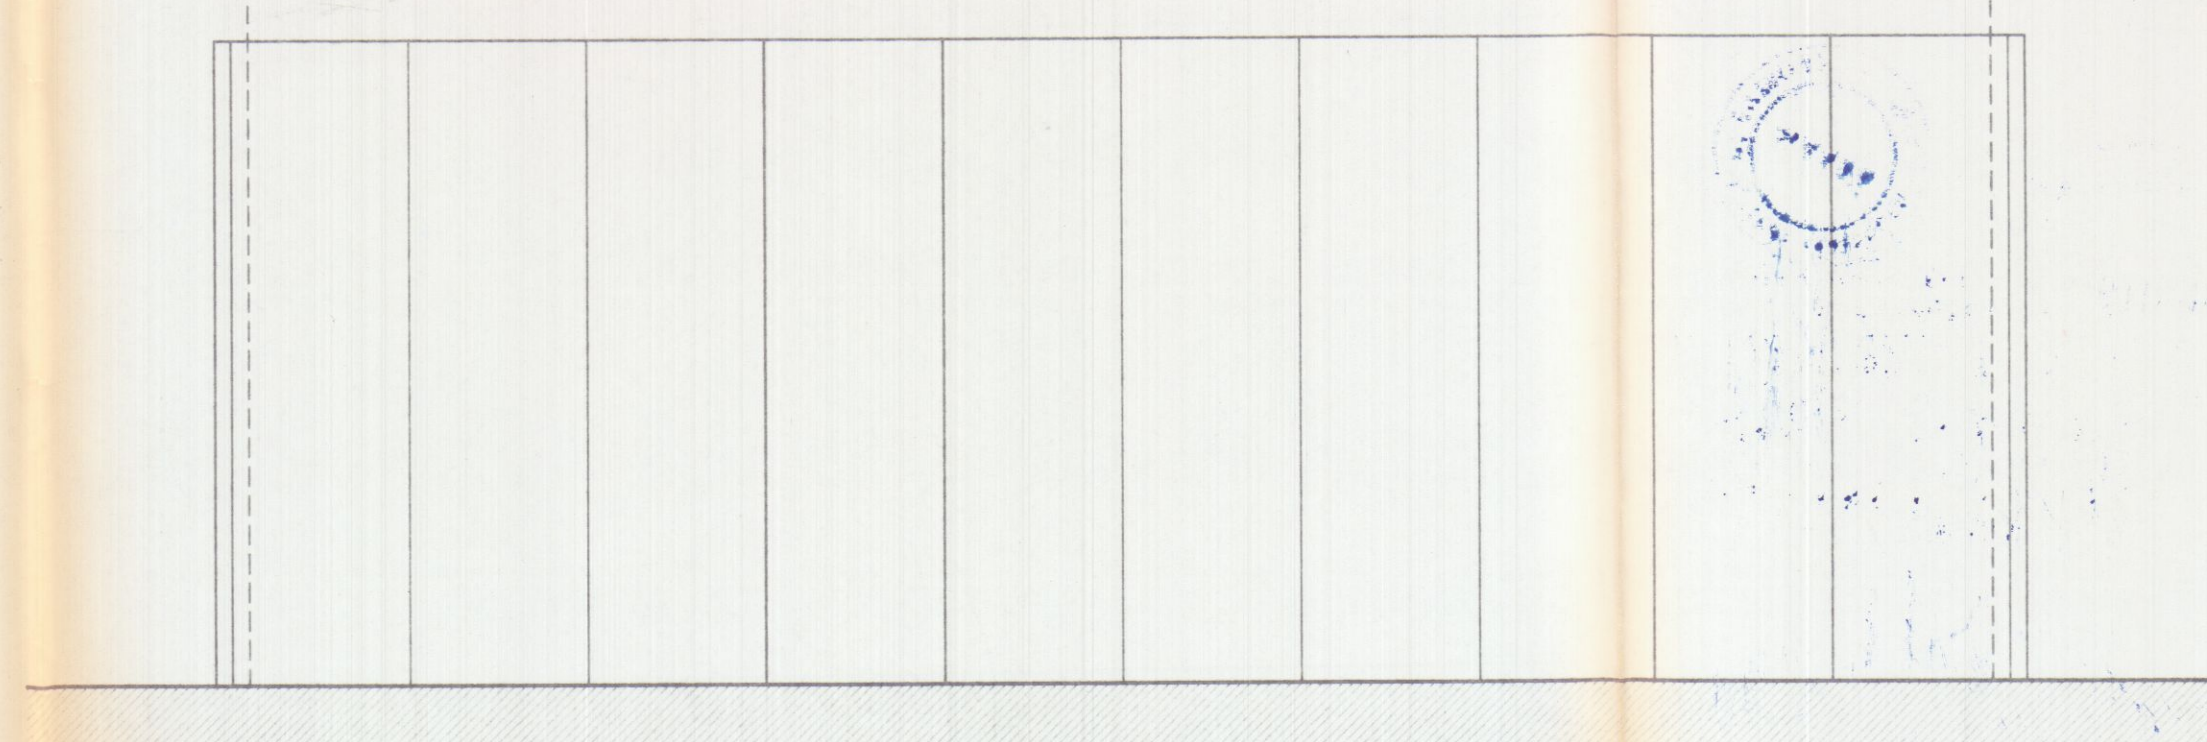

PROSPETTO NORD

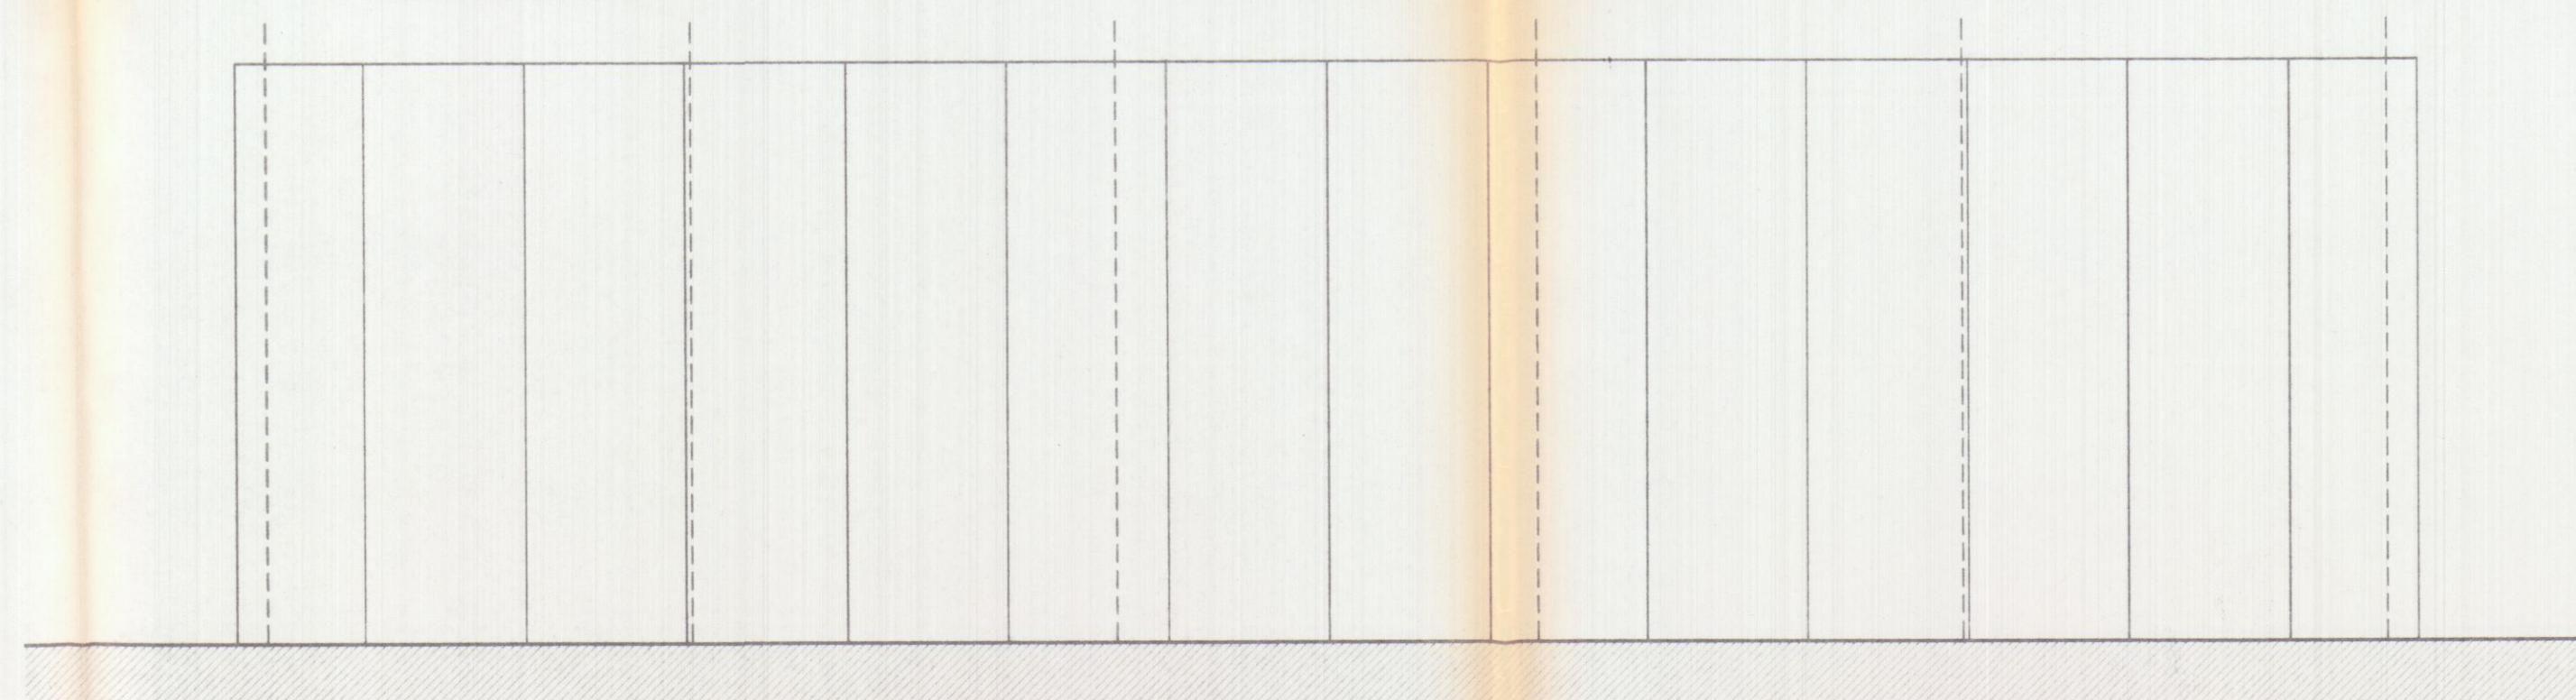

PROSPETTO SUD

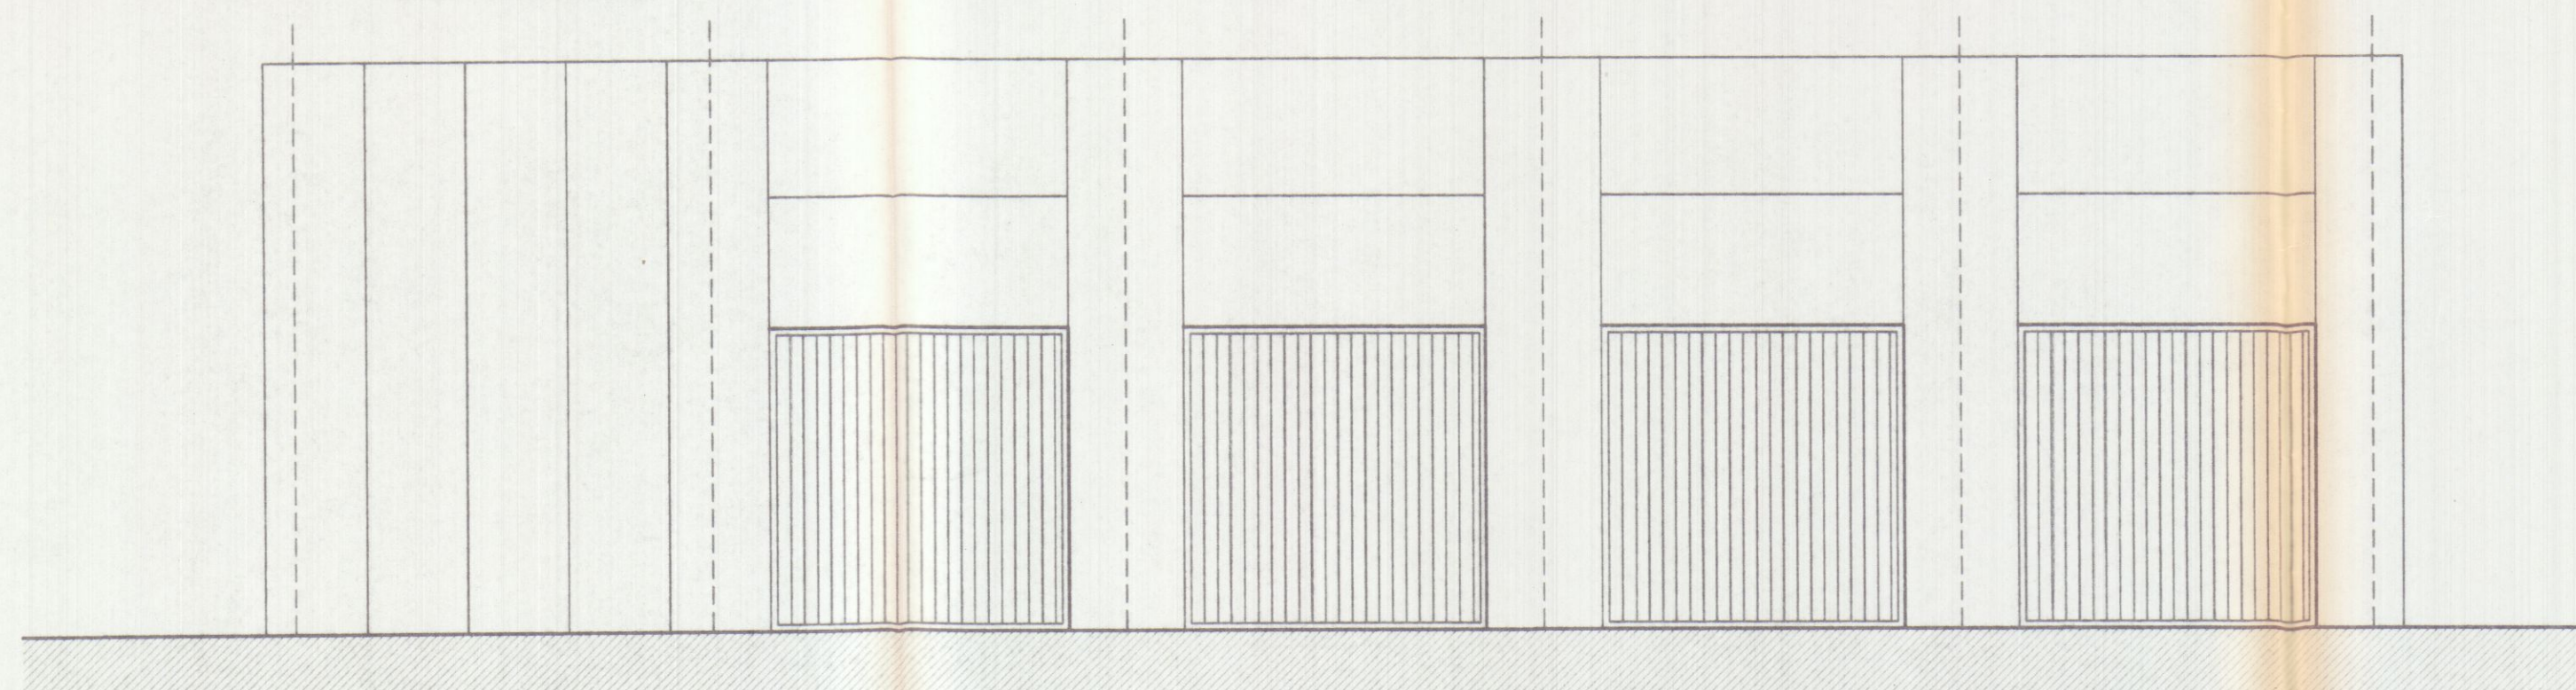

PARERE FAVOREVOLE
del Consorzio Zona
Industriale Apuana

Selvi i diritti dei terzi, salvo le autoriz-
sezioni di altri Enti

04 GIU. 1993



IL PRESIDENTE
(Avv. Sergio Menchini)



Planimetria di riferimento

Dott. Ing. GIUSEPPE FRUZZETTI 111
cd. risc. F. 2. 46921-832S


PROGETTAZIONE:

Studio Tecnico Ing. Giuseppe FRUZZETTI

COMMITTENTE:

SOGEA S.r.l.

REV.	DATE	PRIMA USITA	DESIGN.	CONTR.	APPROV.
		DESCRIPTION	Draw	Chk.d	Approv.d
PROPRIETA':			File		
			4_PRO_ES		
OGGETTO:			SCALA- Scale	TAVOLA- Table	
RISTRUTTURAZIONE DI CAPANNONE INDRUSTRIALE Area Retroportuale - Viale Zaccagna			1/100	4	
TITOLO:			REV.	0	
PROSPETTI - SEZIONE AA STATO ATTUALE					

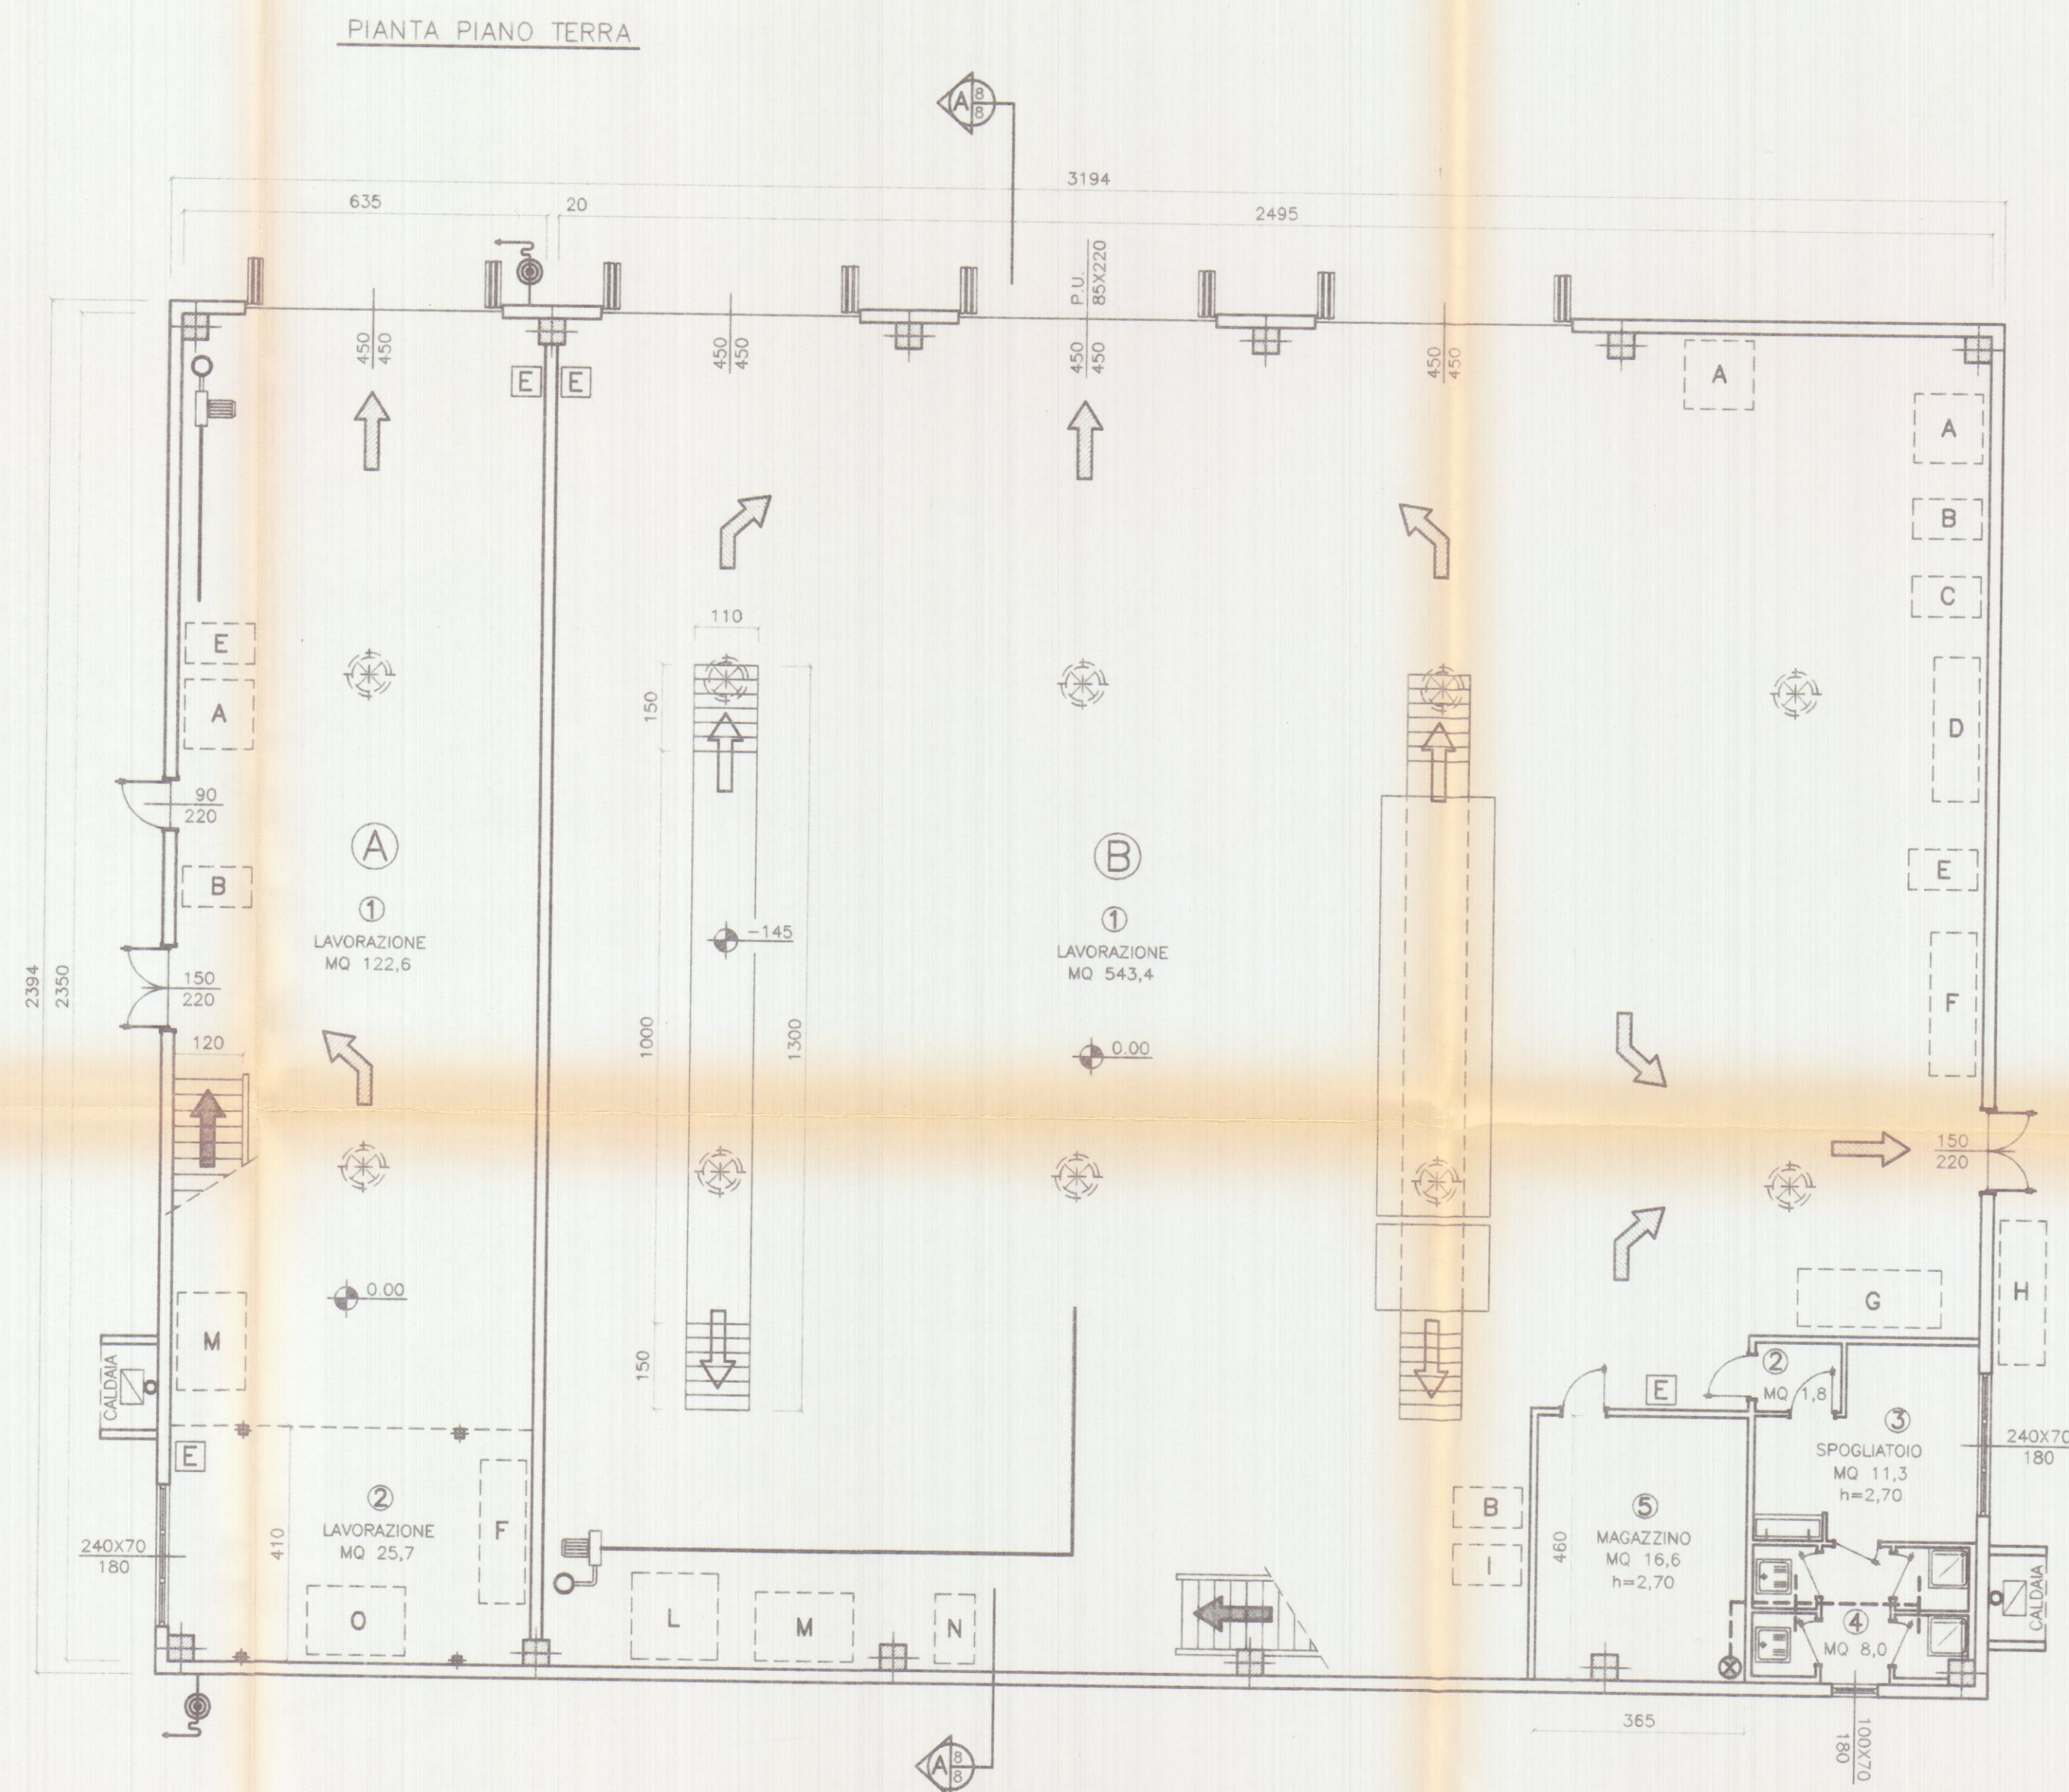

SUPERFICIE DI ILLUMINAZIONE

LOTTO A

VANO	DESTINAZIONE	SUP. VANO	RAPP. 1/8	SUP. ILLUMINANTE
1+2	LAVORAZIONE	148,30	18,54	*43,41 > 18,54

* DI CUI MQ 16,20 A SOFFITTO

LOTTO B

VANO	DESTINAZIONE	SUP. VANO	RAPP. 1/8	SUP. ILLUMINANTE
1	LAVORAZIONE	543,40	67,92	*146,85 > 67,92
2	DISIMPEGNO	1,80		
3	SPOGLIATOIO	11,30	1,41	1,68 > 1,41
4	W.C.	8,00		
5	MAGAZZINO	16,60		

* DI CUI MQ 82,80 A SOFFITTO

SUPERFICIE DI AERAZIONE

LOTTO A

VANO	DESTINAZIONE	SUP. VANO	RAPP. 1/8	SUP. AERAZIONE
1+2	LAVORAZIONE	148,3	18,54	27,21 > 18,54

LOTTO B

VANO	DESTINAZIONE	SUP. VANO	RAPP. 1/8	SUP. AERAZIONE
1	LAVORAZIONE	543,40	67,92	*64,05 < 67,92
2	DISIMPEGNO	1,80		
3	SPOGLIATOIO	11,30	1,41	1,68 > 1,41
4	W.C.	8,00	1,00	**0,70 < 1,00
5	MAGAZZINO	16,60		

* SI INTEGRA CON N.8 ESALUSTORI EDILICI CAPACI DI UNA VENTILAZIONE COMPLESSIVA DI 12800 Nmc/h PARI A 3 vol/h

** W.C. CON ASPIRAZIONE FORZATA

MACCHINARI

A	SALDATRICE
B	TRAPANO A COLONNA
C	SEGHETTO
D	PRESSA
E	SMERIGLIO
F	TORNIO
G	TRAPANO A BANDIERA
H	COMPRESSORE ARIA
I	FRESA
L	RETTIFICA TESTE
M	VASCA OLII USATI
N	RETTIFICA TAMBURI
O	SMONTAGOMME

LEGENDA

SIMB. GRAFICO	DESCRIZIONE
←	PERCORSO DI USCITA VERSO L'ALTO
→	PERCORSO DI USCITA ORIZZONTALE
↘	PERCORSO DI USCITA VERSO IL BASSO
⌂	IDRANTE A CASSETTA CON TUB. FLESSIBILE DA 25 ml - ESISTENTE
E	ESTINTORE DI TIPO APPROVATO
⌂	TURBINA DI ASPIRAZIONE
○	CAMINO IN LAMIERA
⊗	CAMINO ASPIRAZIONE ARIA
---	ASPIRAZIONE FORZATA SERVIZI IGIENICI
⊗	ESTRATTORI A SOFFITTO Q=1600 Nmc/h

PARERE FAVOREVOLE
del Consorzio Zona Industriale Apuana

Salvi i diritti dei terzi, salvo le autorizzazioni di altri Enti

04/01/1998



IL PRESIDENTE
(Avv. Sergio Menchini)

16 SET. 1998

Planimetria di riferimento


PROGETTAZIONE:

Studio Tecnico Ing. Giuseppe FRUZZETTI

COMMITTENTE:

SOGEA S.r.l.

REV.	DATE	PRIMA USCITA	DESIGN	CONTR	APPROV
		DESCRIPTION	File	Chit.d	Approv.d
PROPRIETA' A.Re.A. S.p.a.			5_PT_PR		
OGGETTO: RISTRUTTURAZIONE DI CAPANNONE INDUSTRIALE Area Retroportuale - Viale Zaccagna			SCALA-Scala	TAVOLA-Table	
			1/100	5	
TITOLO: PIANTA PIANO TERRA STATO DI PROGETTO			REV	0	

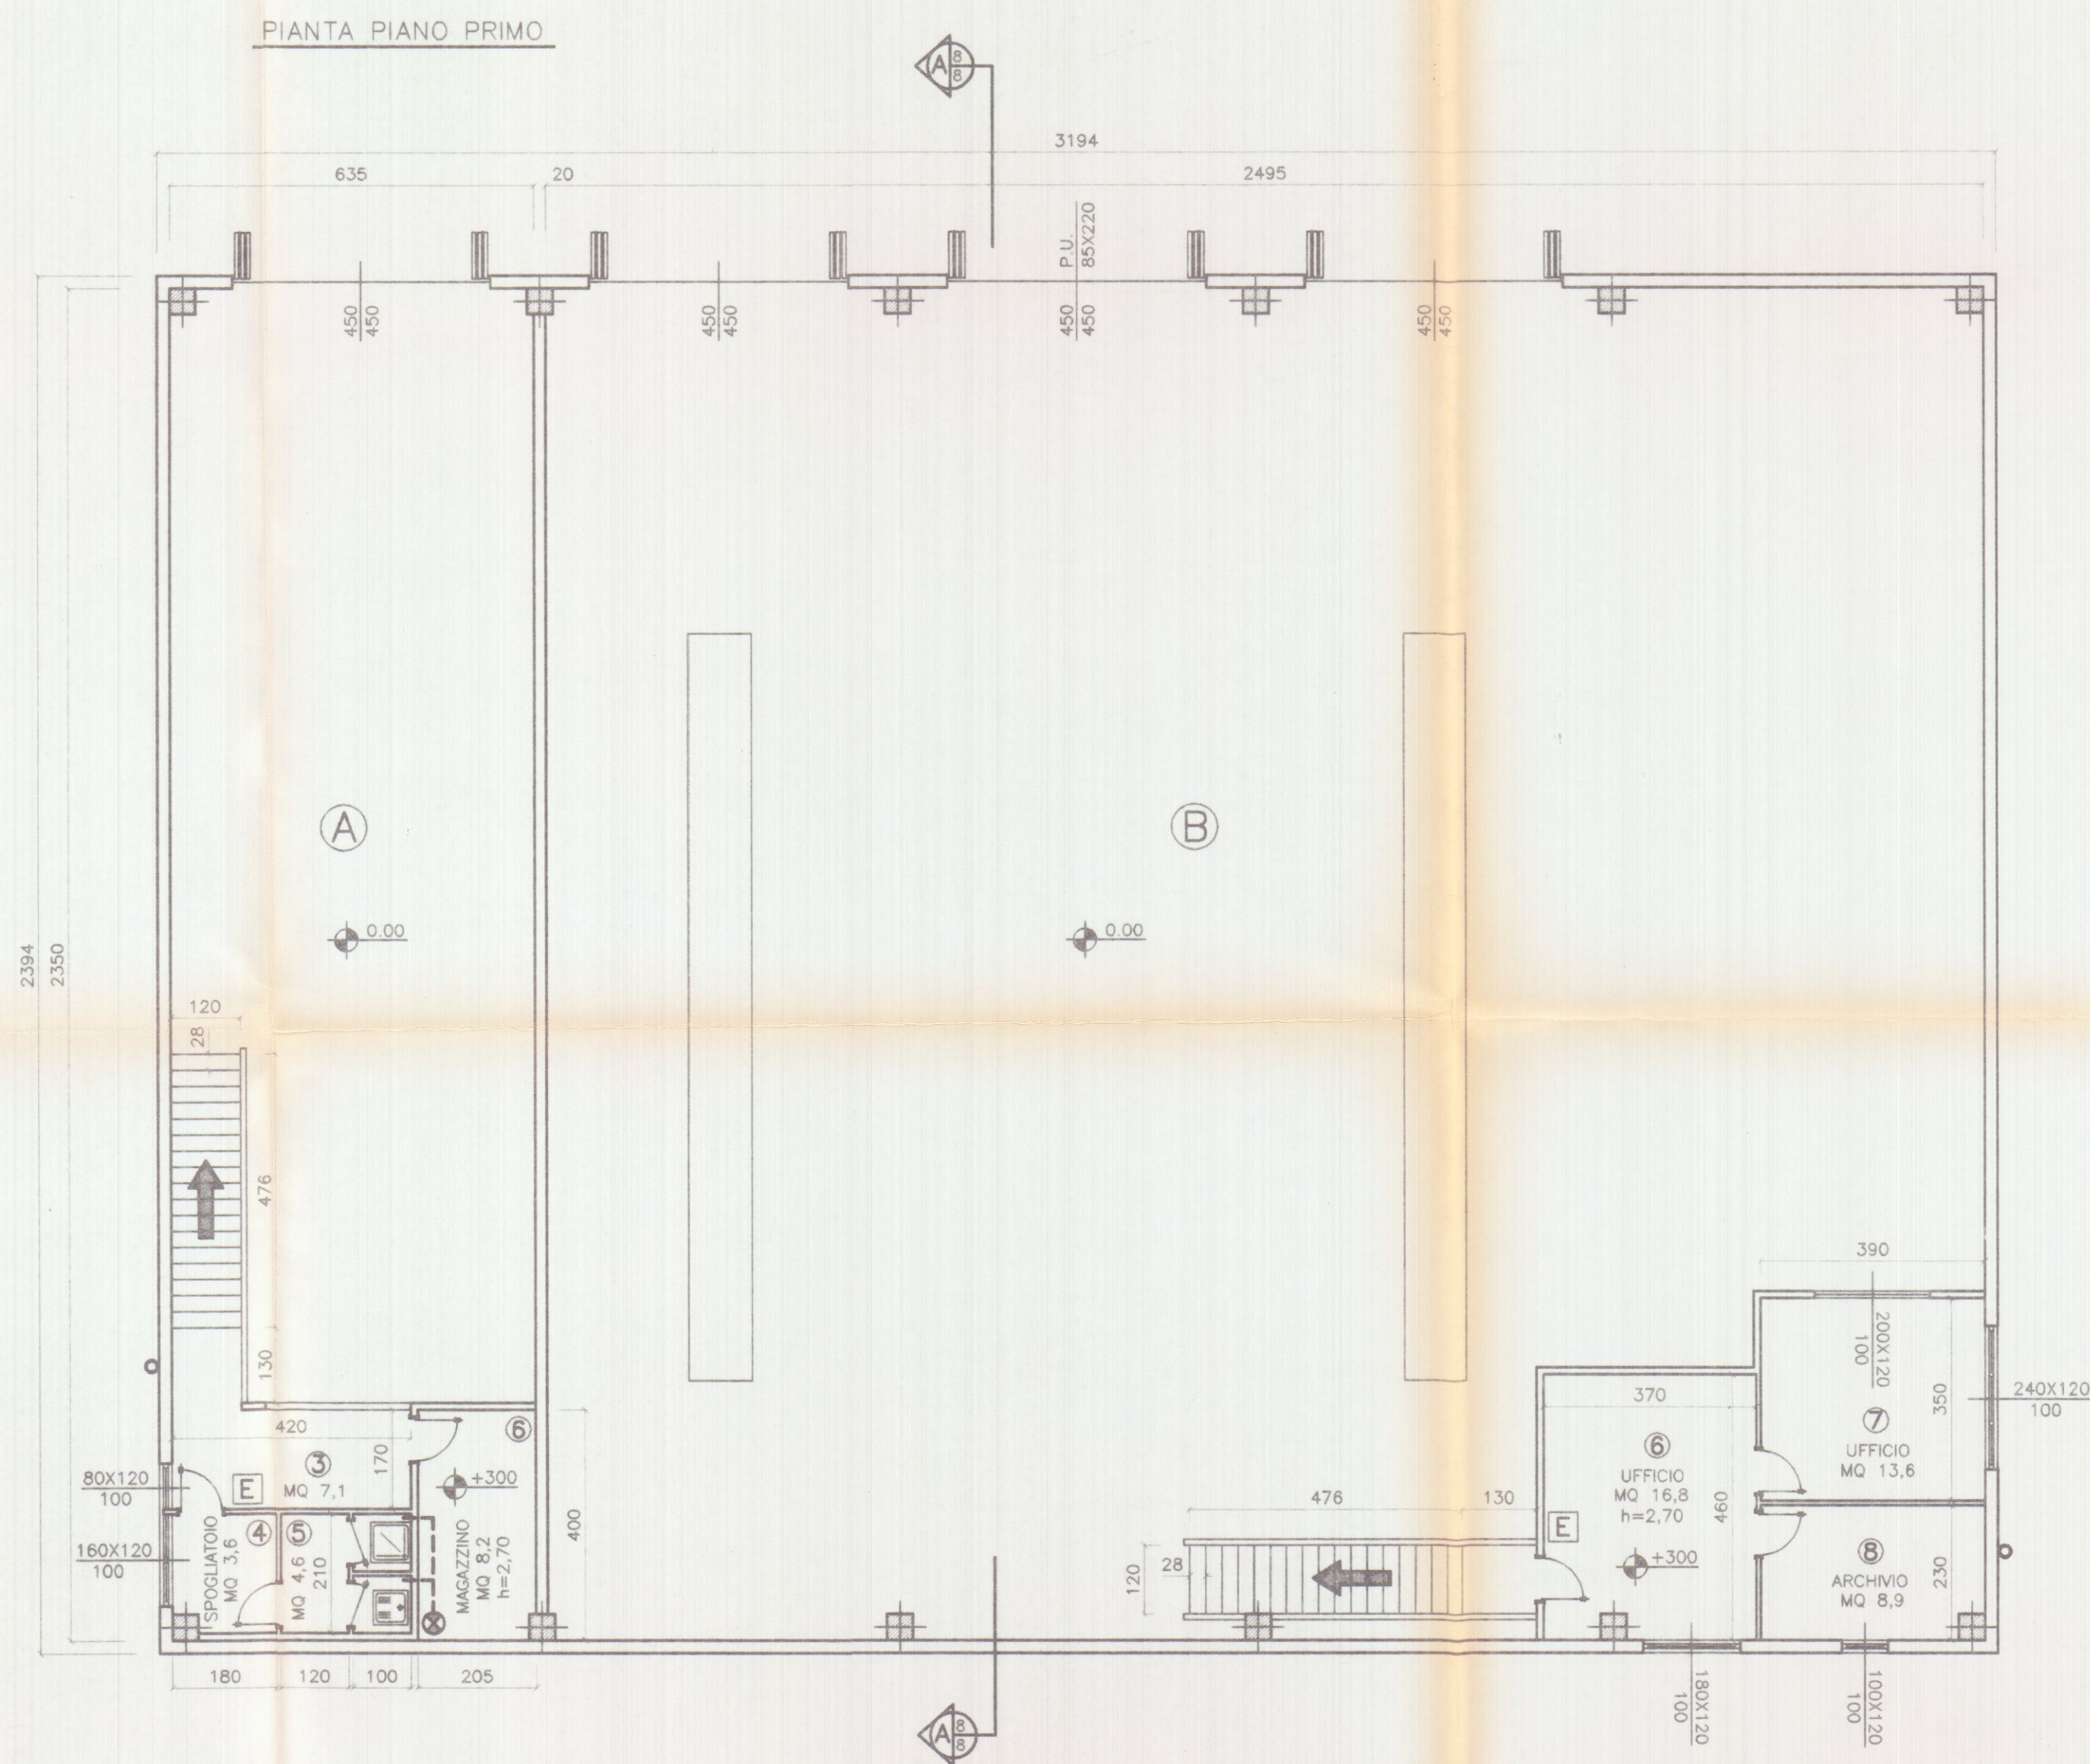

SUPERFICIE DI ILLUMINAZIONE E AERAZIONE

LOTTO A

VANO	DESTINAZIONE	SUP. VANO	RAPP. 1/8	SUP. FINESTRA
3	DISIMPEGNO	7,10	0,89	0,96 > 0,89
4	SPOGLIATOIO	3,60	0,45	1,92 > 0,45
5	W.C.	4,60		ASPIRAZIONE FORZATA
5	MAGAZZINO	8,20		

LOTTO B

VANO	DESTINAZIONE	SUP. VANO	RAPP. 1/8	SUP. FINESTRA
6	UFFICIO	16,80	2,10	2,16 > 2,10
7	UFFICIO	13,60	1,70	2,88 > 1,70
8	ARCHIVIO	8,90	1,11	1,20 > 1,11

LEGENDA

SIMB. GRAFICO	DESCRIZIONE
←	PERCORSO DI USCITA VERSO L'ALTO
←	PERCORSO DI USCITA ORIZZONTALE
←	PERCORSO DI USCITA VERSO IL BASSO
⊙	IDRANTE A CASSETTA CON TUB. FLESSIBILE DA 25 ml - ESISTENTE
E	ESTINTORE DI TIPO APPROVATO
⊞	TURBINA DI ASPIRAZIONE
○	CAMINO IN LAMIERA
⊗	CAMINO ASPIRAZIONE ARIA
---	ASPIRAZIONE FORZATA SERVIZI IGIENICI
⊙	ESTRAITORI A SOFFITTO Q=1600 Nmc/h

PARERE FAVOREVOLE
del Consorzio Zona Industriale Apuana

Selvi i diritti dei terzi, salvo le autorizzazioni di altri Enti

04 GIU. 1998

IL PRESIDENTE
(Avv. Sergio Mancini)

105/50/100

105/50/100


105/50/100

105/50/100

105/50/100

105/50/100

105/50/100

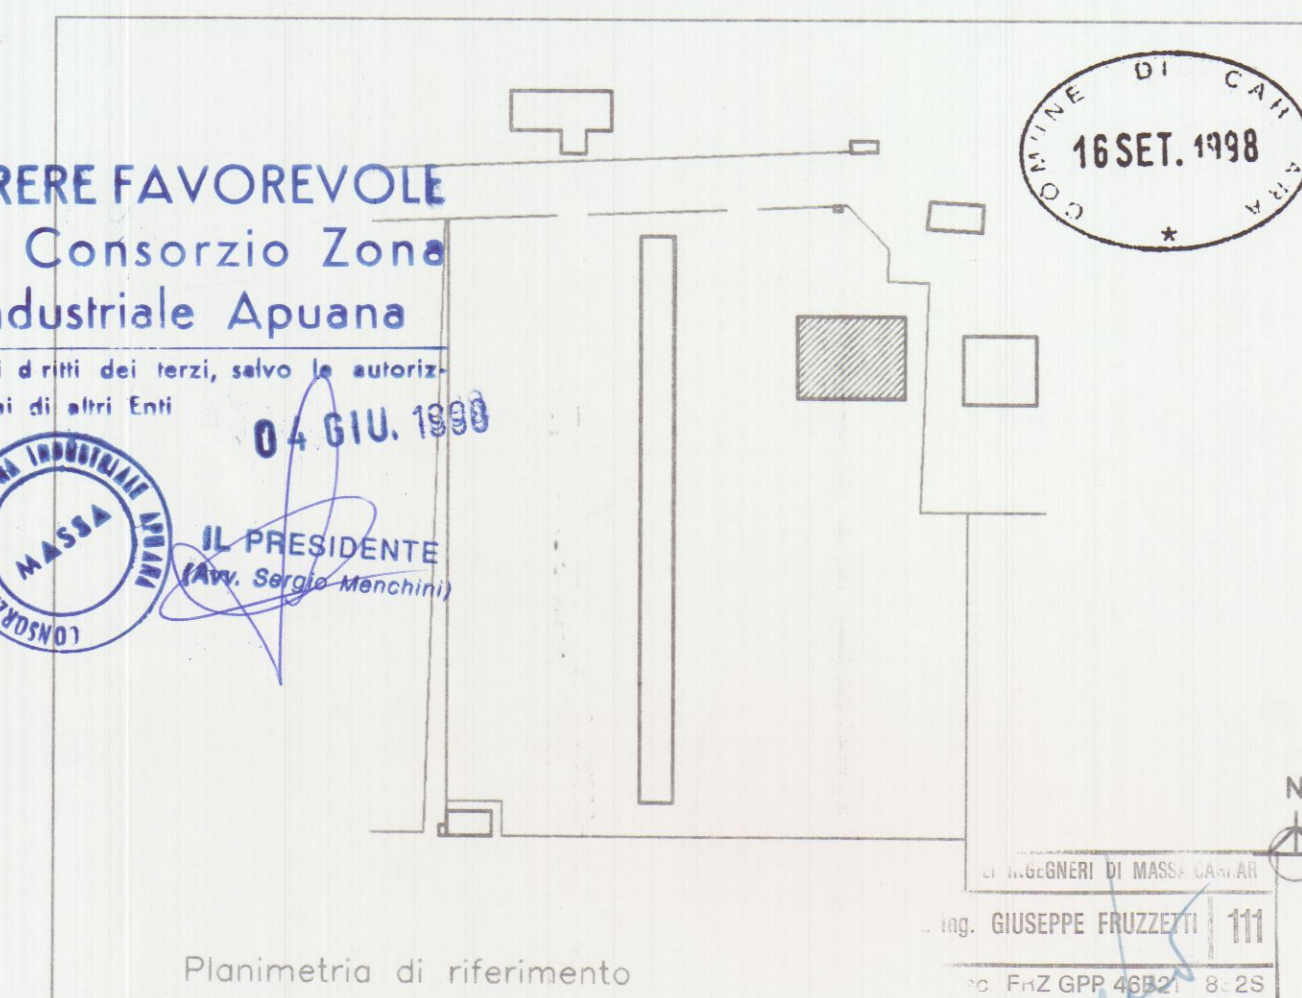

PROGETTAZIONE:

Studio Tecnico Ing. Giuseppe FRUZZETTI

COMMITTENTE:

SOGEA S.r.l.

PRIMA USCITA

DESCRIZIONE

DESIGN

CONTR.

APPROV.

PROPRIETA':

A.Re.A. S.p.a.

6_P1_PR

OGGETTO:

RISTRUTTURAZIONE DI CAPANNONE INDRUSTRIALE

Area Retroportuale - Viale Zaccagna

SCALA - Scale

1/100

TAVOLA - Table


6

TITOLO:

PIANTA PIANO PRIMO

STATO DI PROGETTO


REV. 0

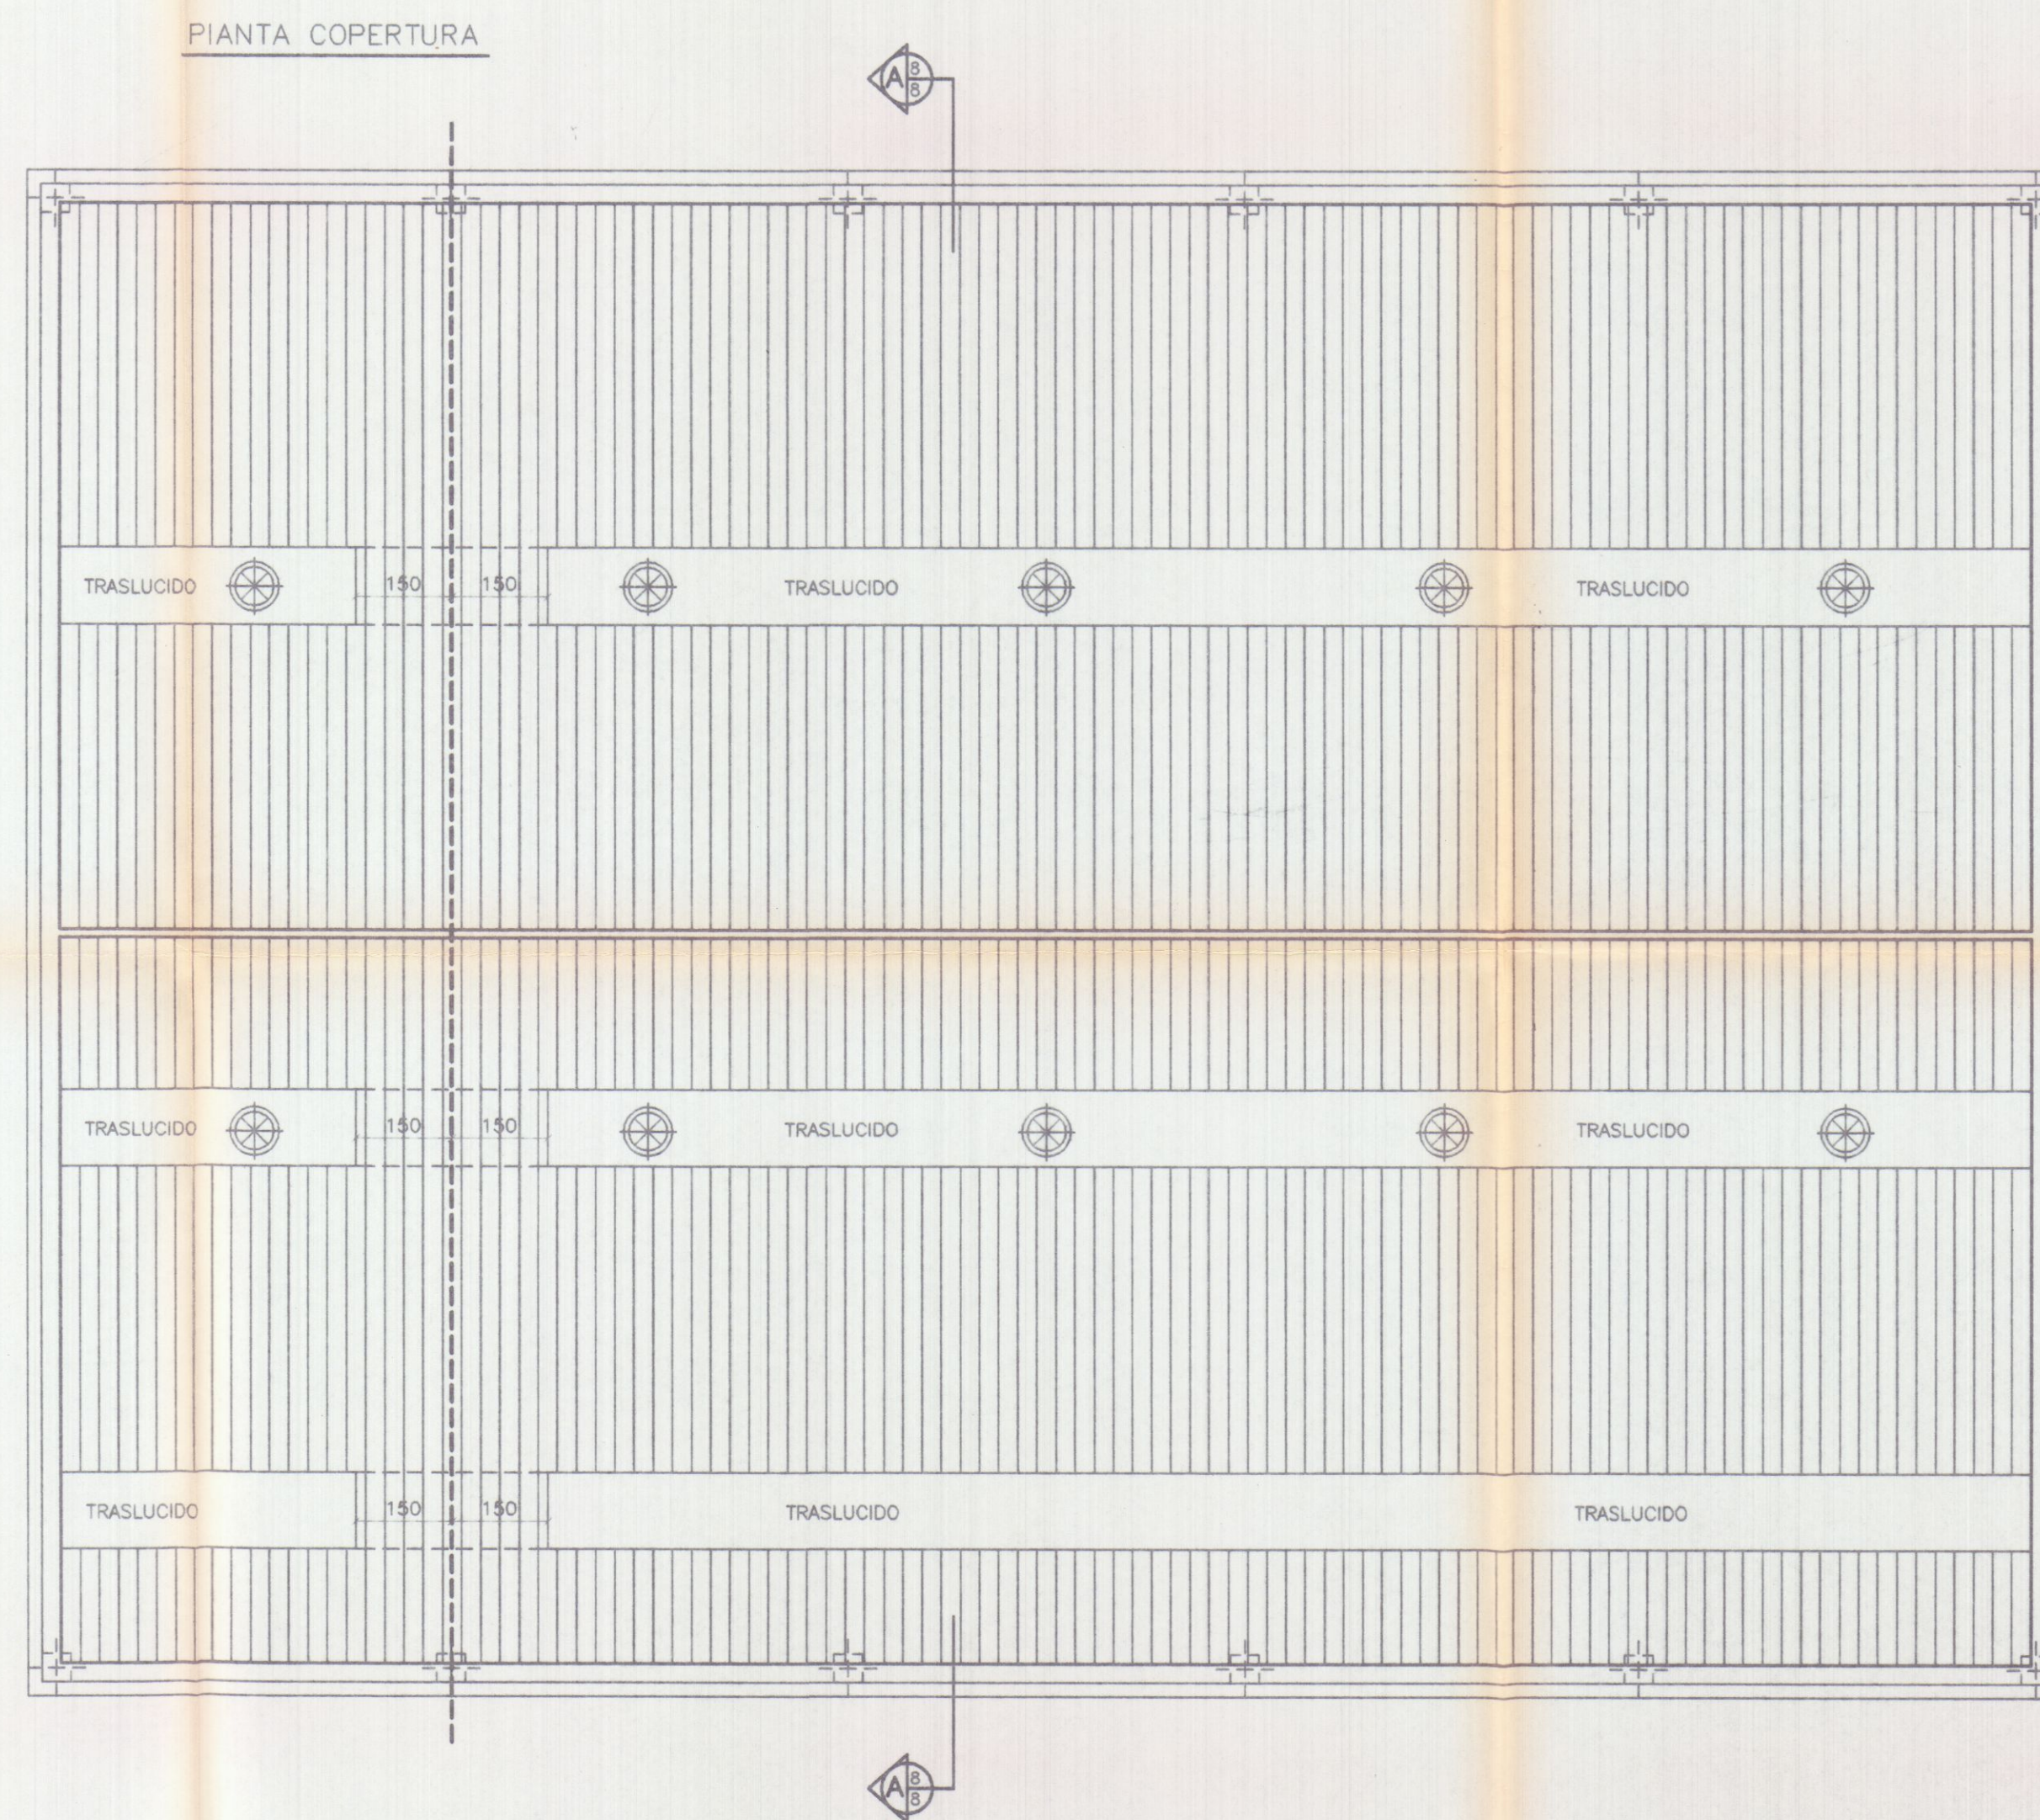



PARERE FAVOREVOLE
del Consorzio Zona
Industriale Apuana

Salvi i diritti dei terzi, salvo le autorizzazioni di altri Enti

04 GIU. 1998

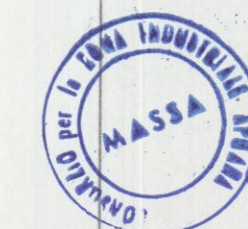

IL PRESIDENTE
(Avv. Sergio Mendini)

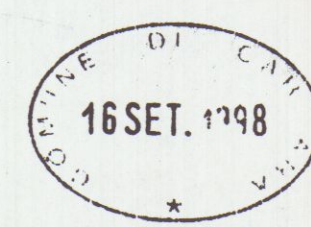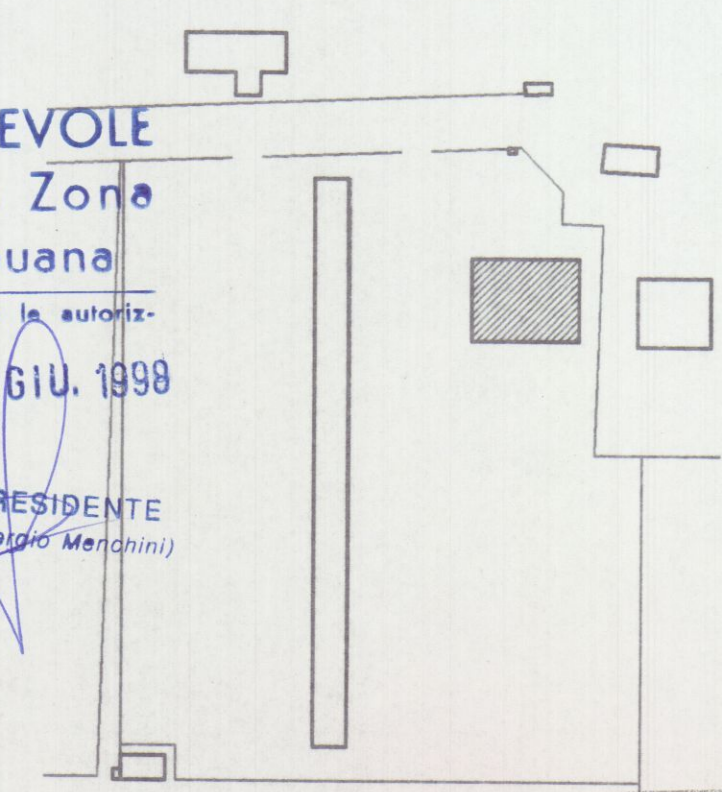

Planimetria di riferimento






PROGETTAZIONE:

Studio Tecnico Ing. Giuseppe FRUZZETTI

COMMITTENTE:

SOGEA S.r.l.

REV.	DATE	PRIMA USCITA	DESIGN.	CONTR.	APPROV.
		DESCRIZIONE	Dwg.	Chk.d.	Approv.d.
PROPRIETA':			File		
A.Re.A. S.p.a.			7_COP_PR		
OGGETTO:			SCALA=Scale TAVOLA=Table		
RISTRUTTURAZIONE DI CAPANNONE INDUSTRIALE			1/100		
Area Retroportuale - Viale Zaccagna			7		
TITOLO:			REV.		
PIANTA COPERTURA			0		
STATO DI PROGETTO					

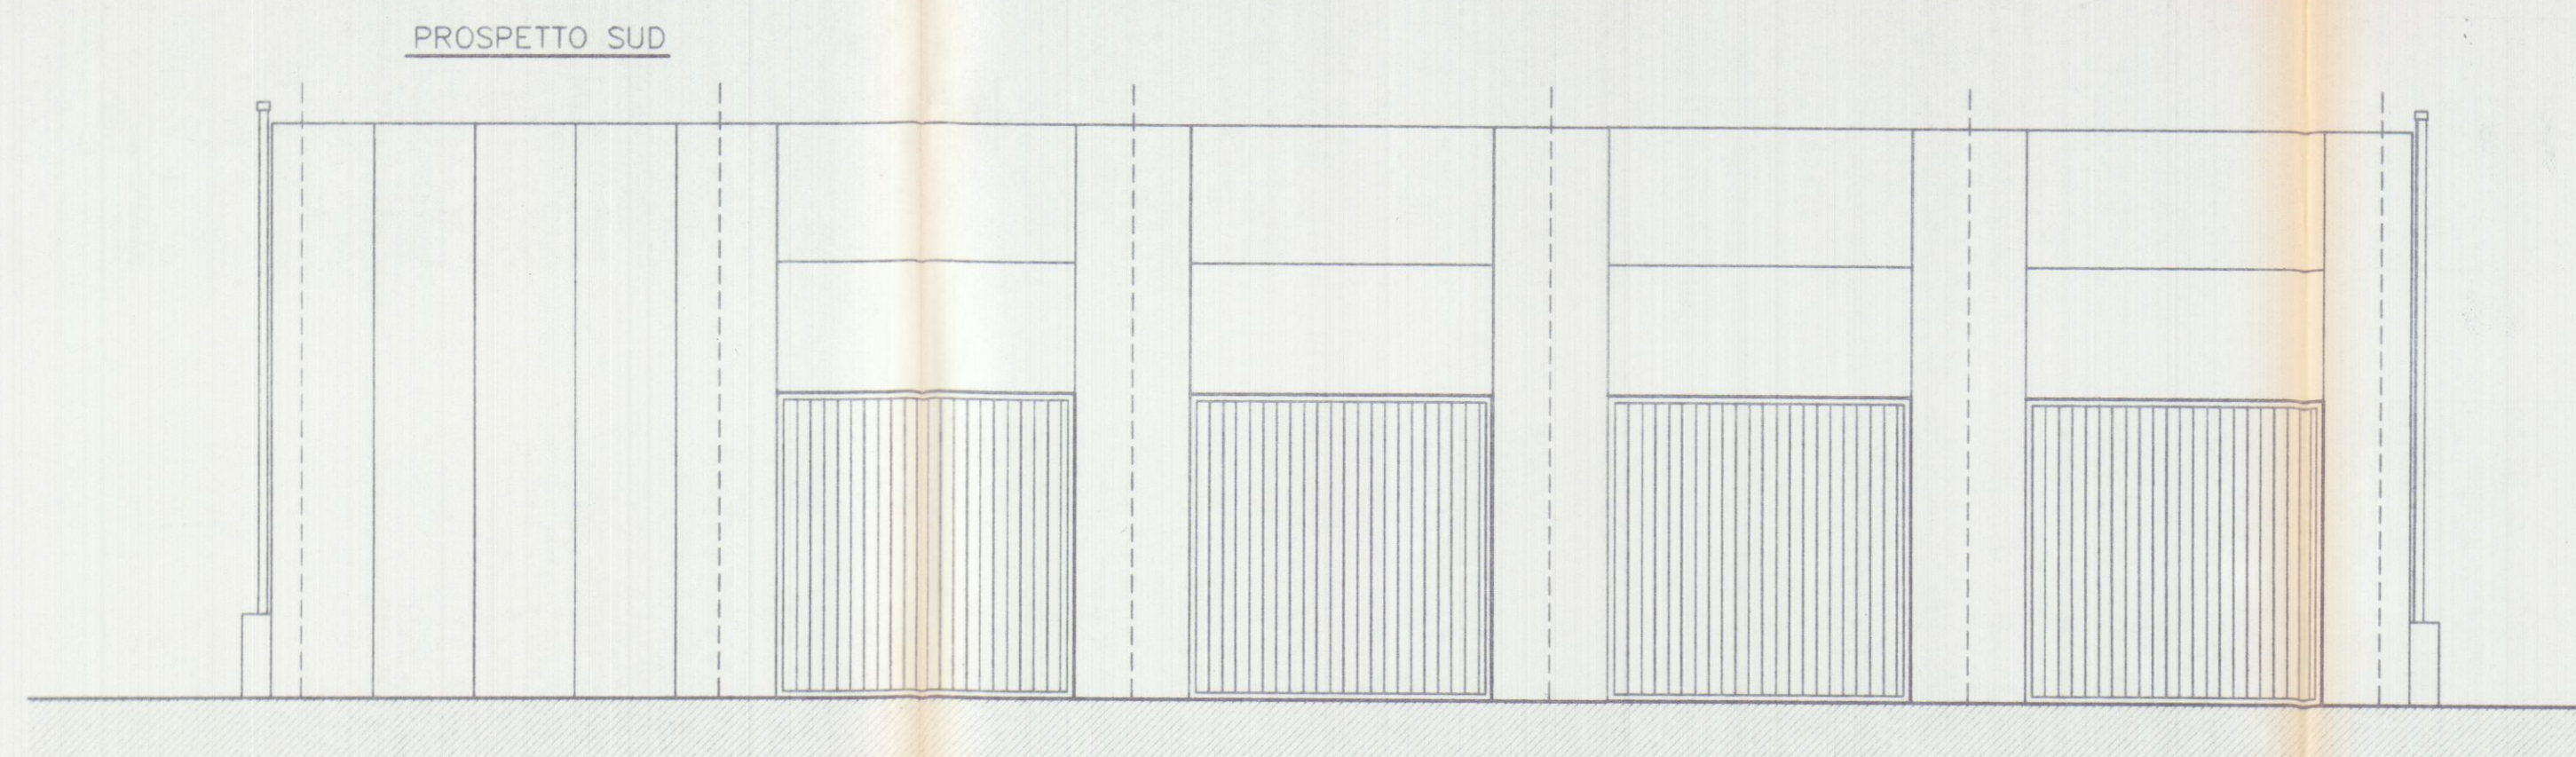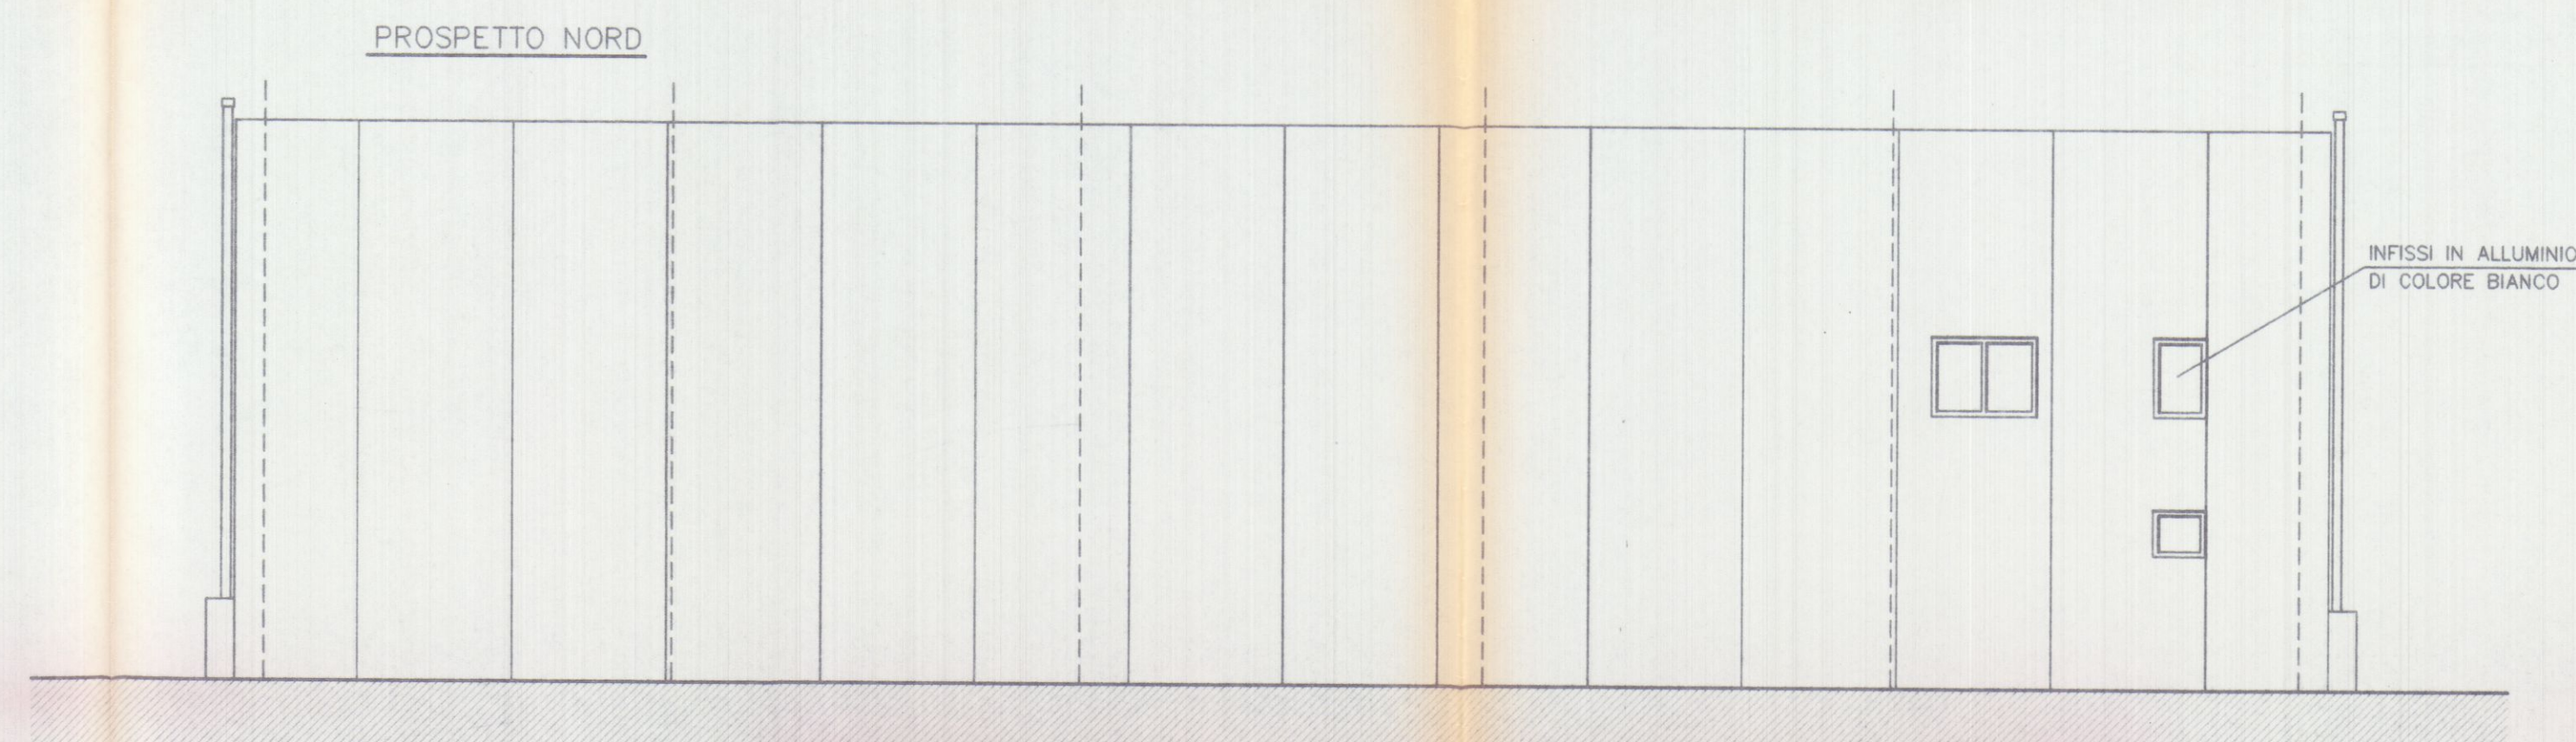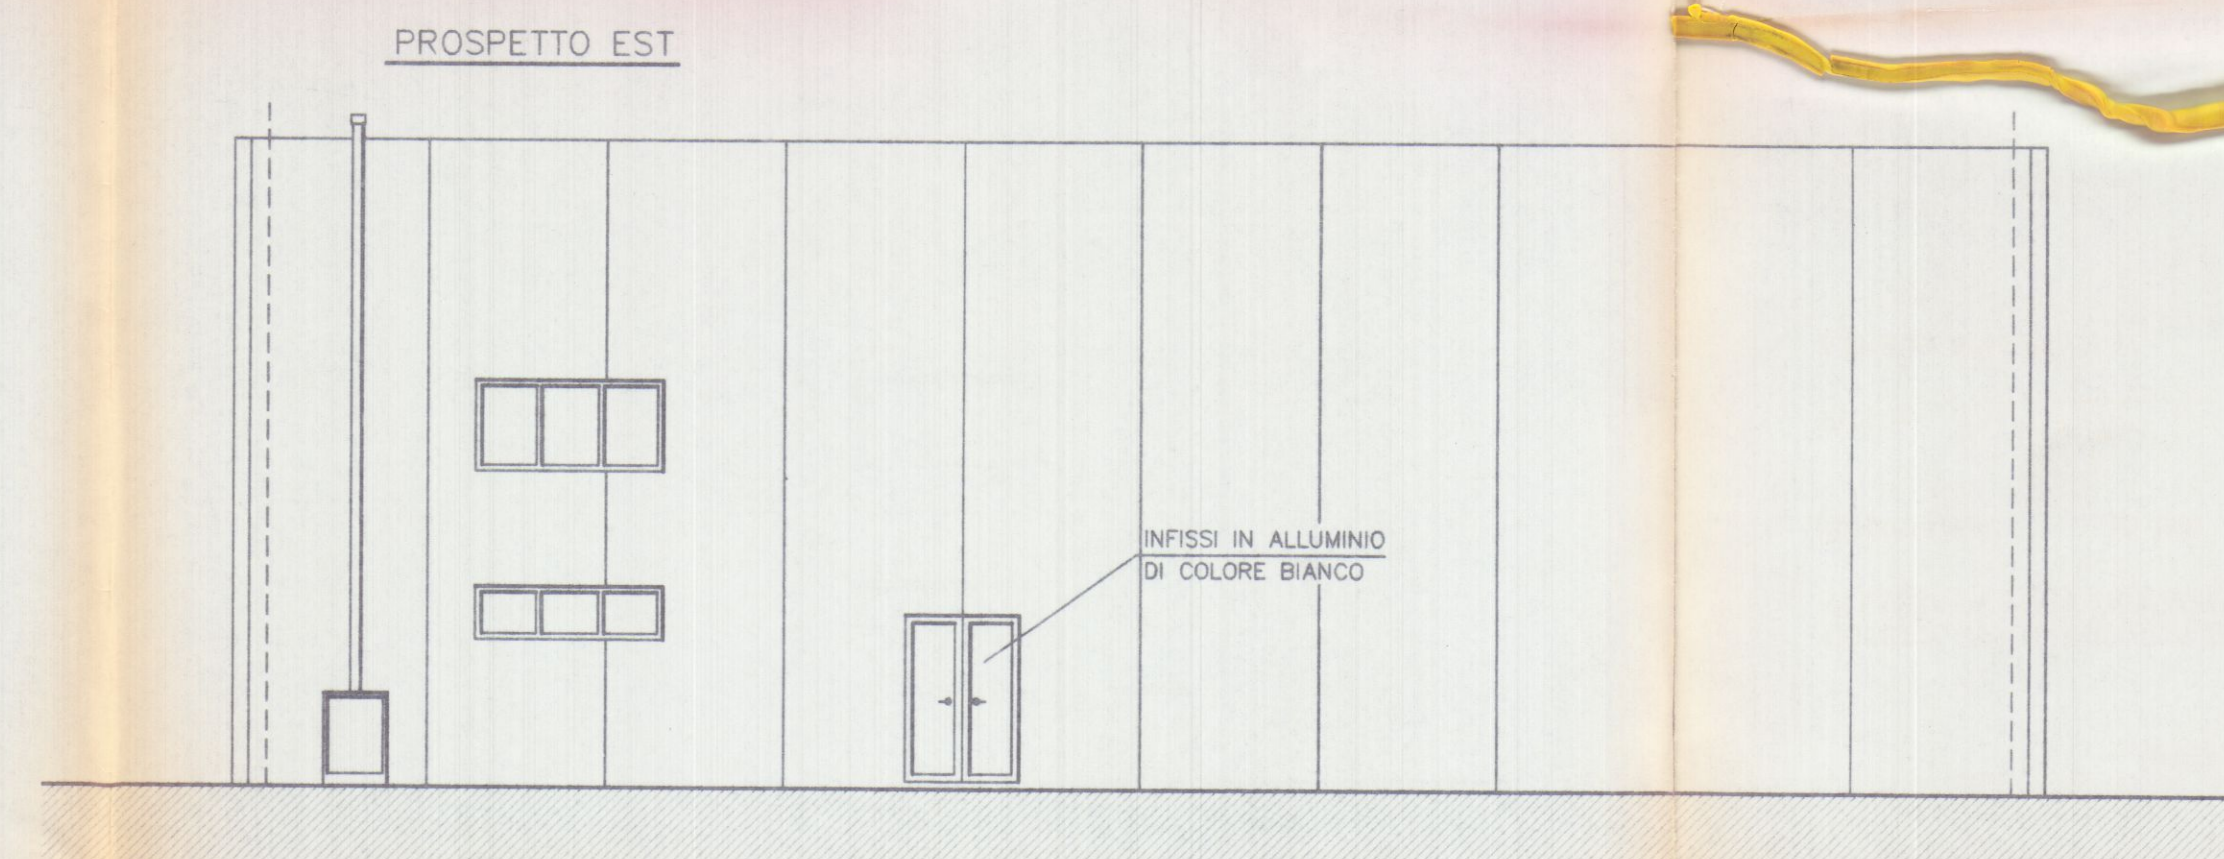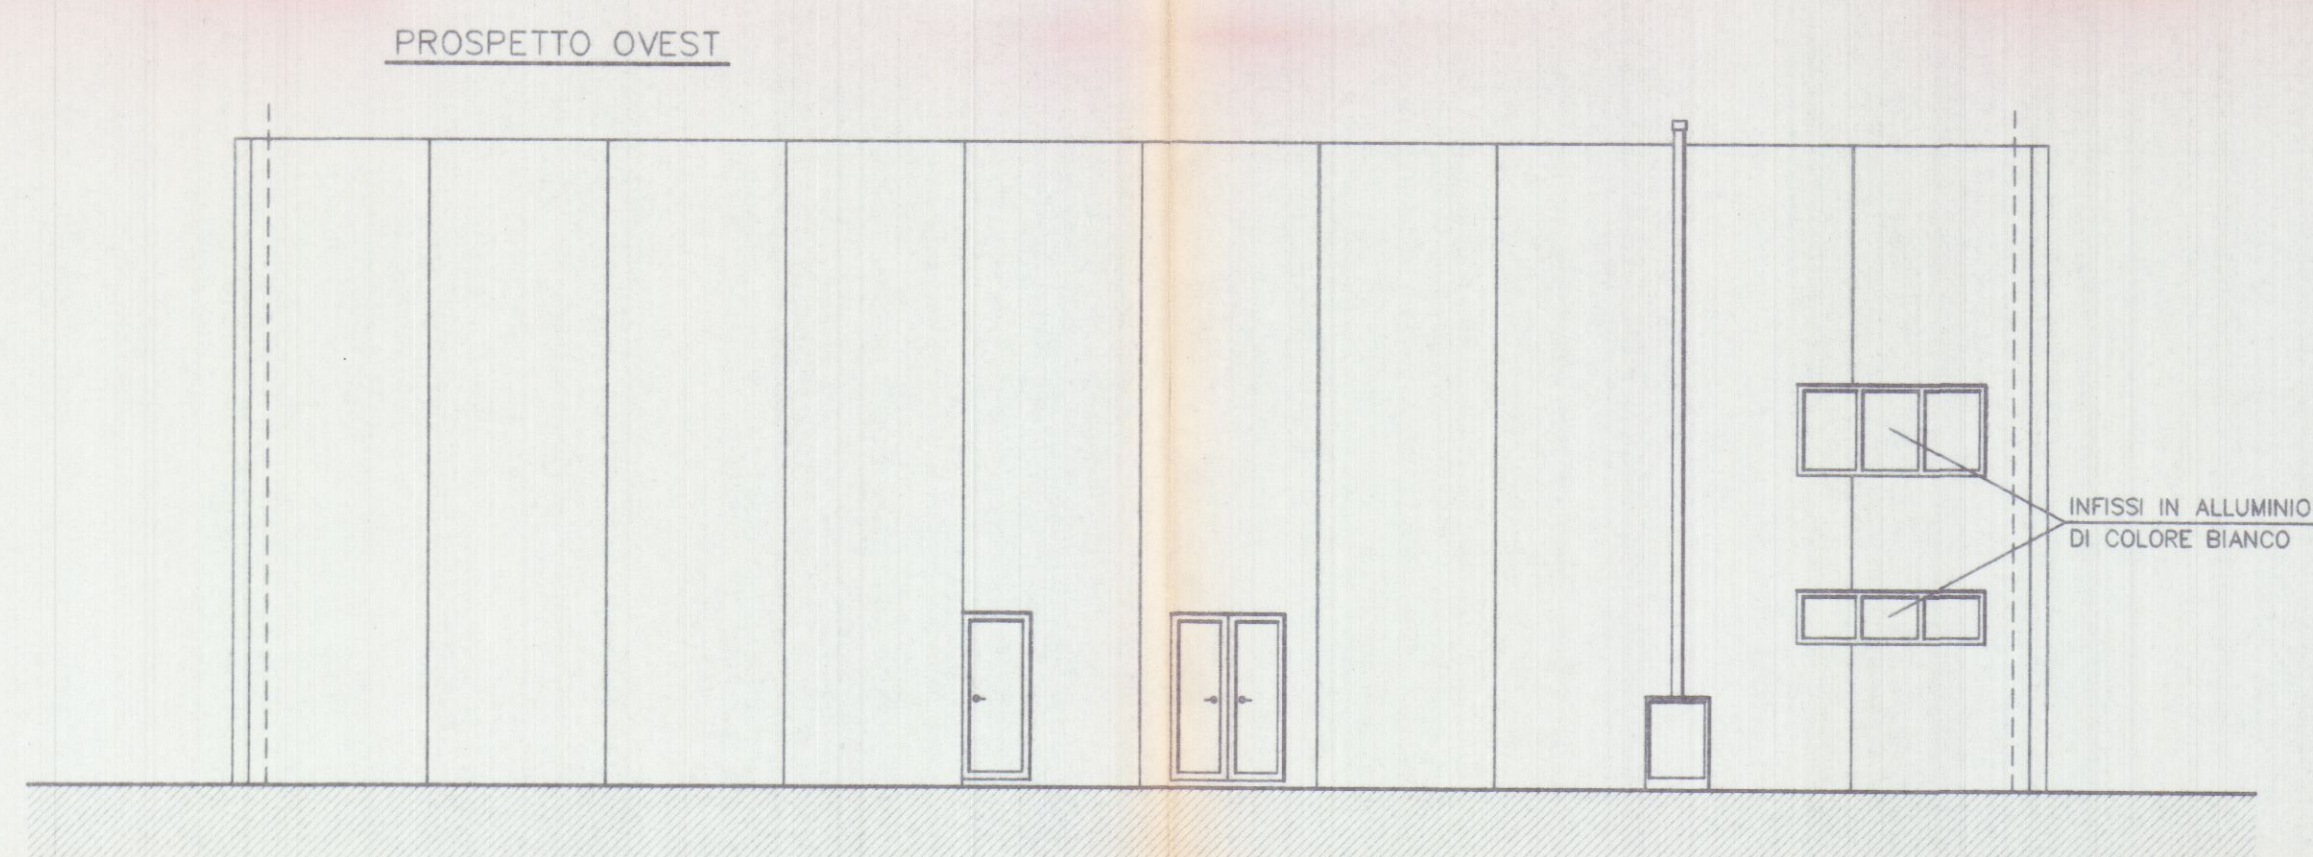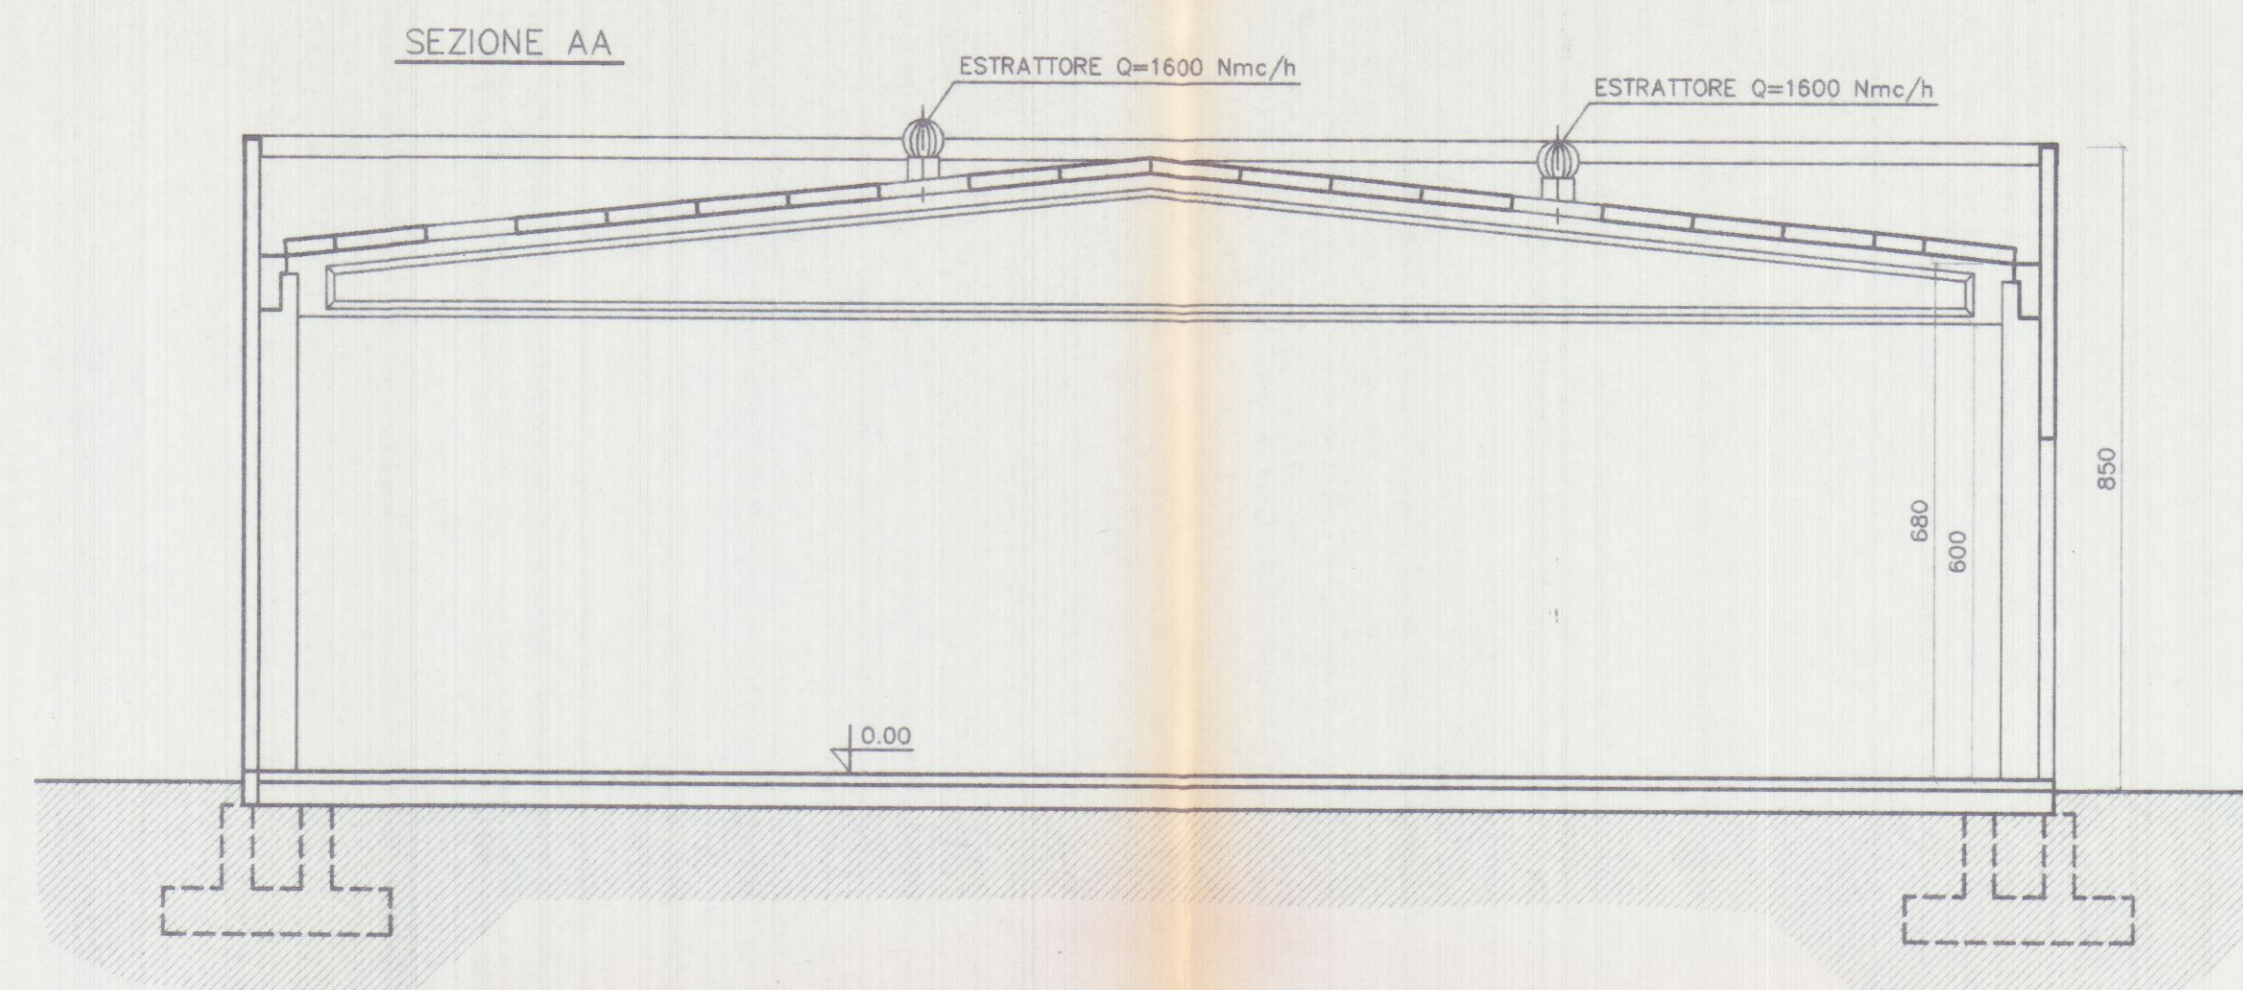

PARERE FAVOREVOLE
del Consorzio Zona
Industriale Apuana

Salvo i diritti dei terzi, salvo le autorizzazioni di altri Enti

04 GIU 1998
IL PRESIDENTE
(Avv. Sergio Marchini)

COMUNE DI CARPI
16 SET. 1998

Planimetria di riferimento

PROGETTAZIONE:

Studio Tecnico Ing. Giuseppe FRUZZETTI

COMMITTENTE:

SOGEA S.r.l.

PRIMA USCITA

DESIGN

DATE

DESCRIPTION

CONTR

CHK.d

APPROV

APPROV.d

PROPRIETA'

A.Re.A. S.p.a.

8_PRO_PR

OGGETTO:

RISTRUTTURAZIONE DI CAPANNONE INDUSTRIALE
Area Retroportuale - Viale Zaccagna

SCALA- Scale

1/100

TAVOLA- Table

8


TITOLO:

PROSPETTI - SEZIONE AA
STATO DI PROGETTO

REV.

0

PLANIMETRIA GENERALE
SCALA 1/500

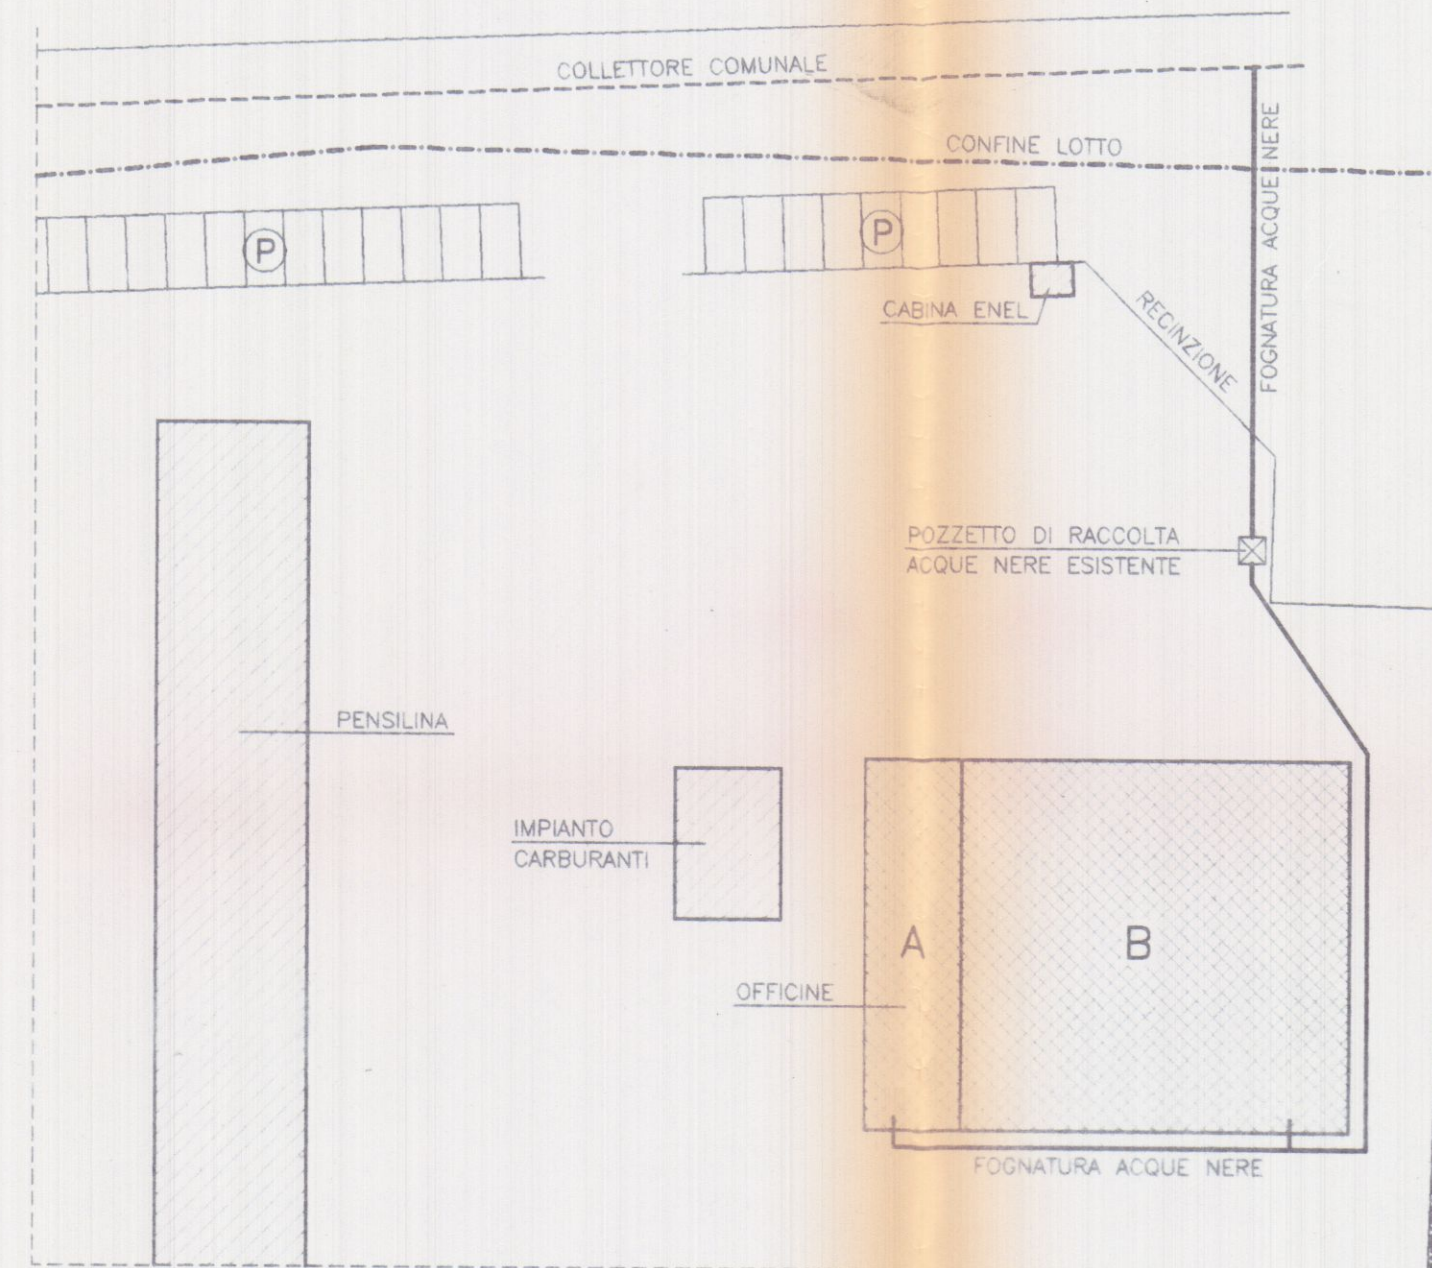


LOTTO	DESTINAZIONE	SUPERFICIE COPERTA	ALTEZZA	VOLUME
A	OFFICINA MECCANICA	MQ 160	ML 6,00	MC 960
B	OFFICINA MECCANICA	MQ 605	ML 6,00	MC 3630
TOTALE		MQ 765		MC 4590

LEGENDA

	FABBRICATO ESISTENTE
	FABBRICATO ESISTENTE DA RISTRUTTURARE
	CONFINO LOTTO
	FOGNATURA COMUNALE
	FOGNATURA ACQUE NERE

PLANIMETRIA GENERALE
SCALA 1/2000

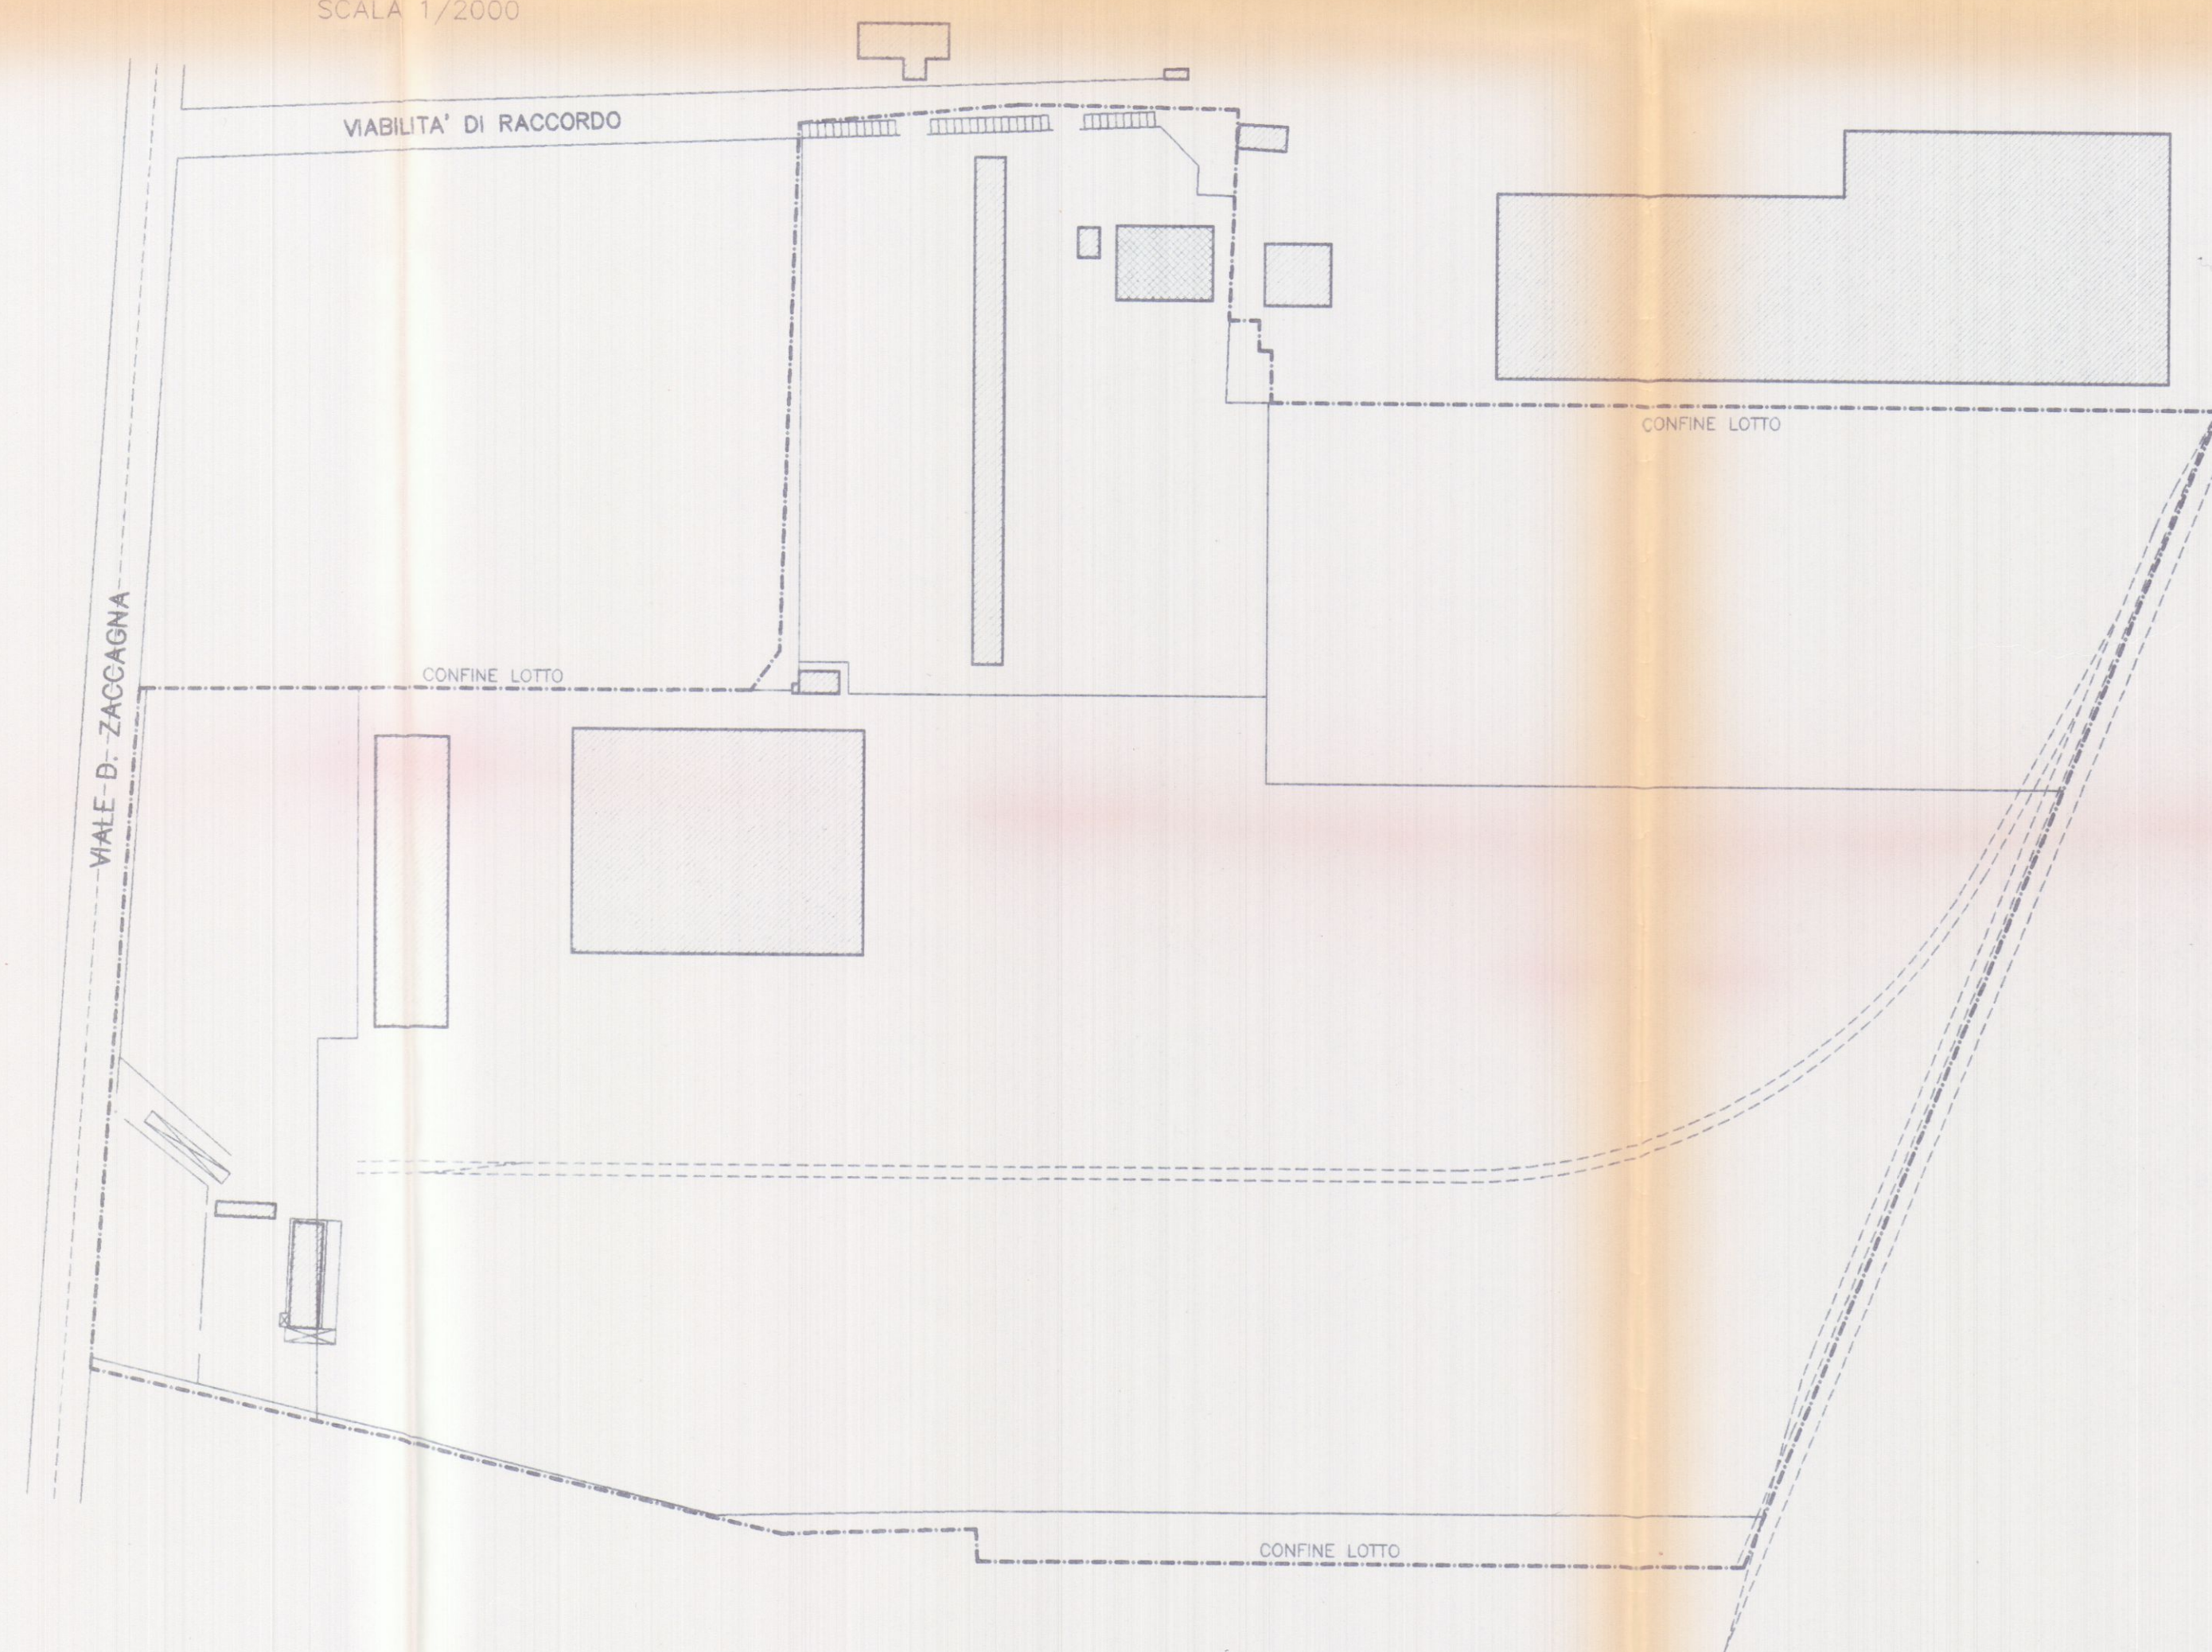

SOGEA S.r.l.
Via Antica Massa, 4/a
54031 AVENZA CARRARA

AUTOTRASPORTI COPPELLI FRANCO
Via Antica Massa, 4/a
54031 AVENZA (MS)
C. I. PPT 001/01 B832C
PARTITA IVA 01120190457

RU. GEST S.R.L.
Officina Industriale
Via Zaccagna, 1
54031 AVENZA (MS)

COMUNE DI CARRARA
24 MAR. 1999



Planimetria di riferimento

ORDINE DEGLI INGEGNERI DI MASSA CARRARA
Dott. Ing. GIUSEPPE FRUZZETTI 111
Cod. Fiscale FRZ GPP 46B21 e 832S

PROGETTAZIONE:

Studio Tecnico Ing. Giuseppe FRUZZETTI


COMMITTENTE:

AUTOTRASPORTI COPPELLI FRANCO

SOGEA S.r.l.

RU. GEST S.R.L.

REV.	DATE	PRIMA USITA	DESIGN	CONTR.	APPROV.
		DESCRIPTION	Dwg.	chk.d	Approv.d
PROPRIETA':			File		
			1_PLA		
OGGETTO:			SCALA - Scale	TAVOLA - Table	
RISTRUTTURAZIONE DI CAPANNONE INDUSTRIALE Area Retroportuale - Viale Zaccagna			1/2000 1/500		1
TITOLO:			PLANIMETRIA GENERALE	REV.	0

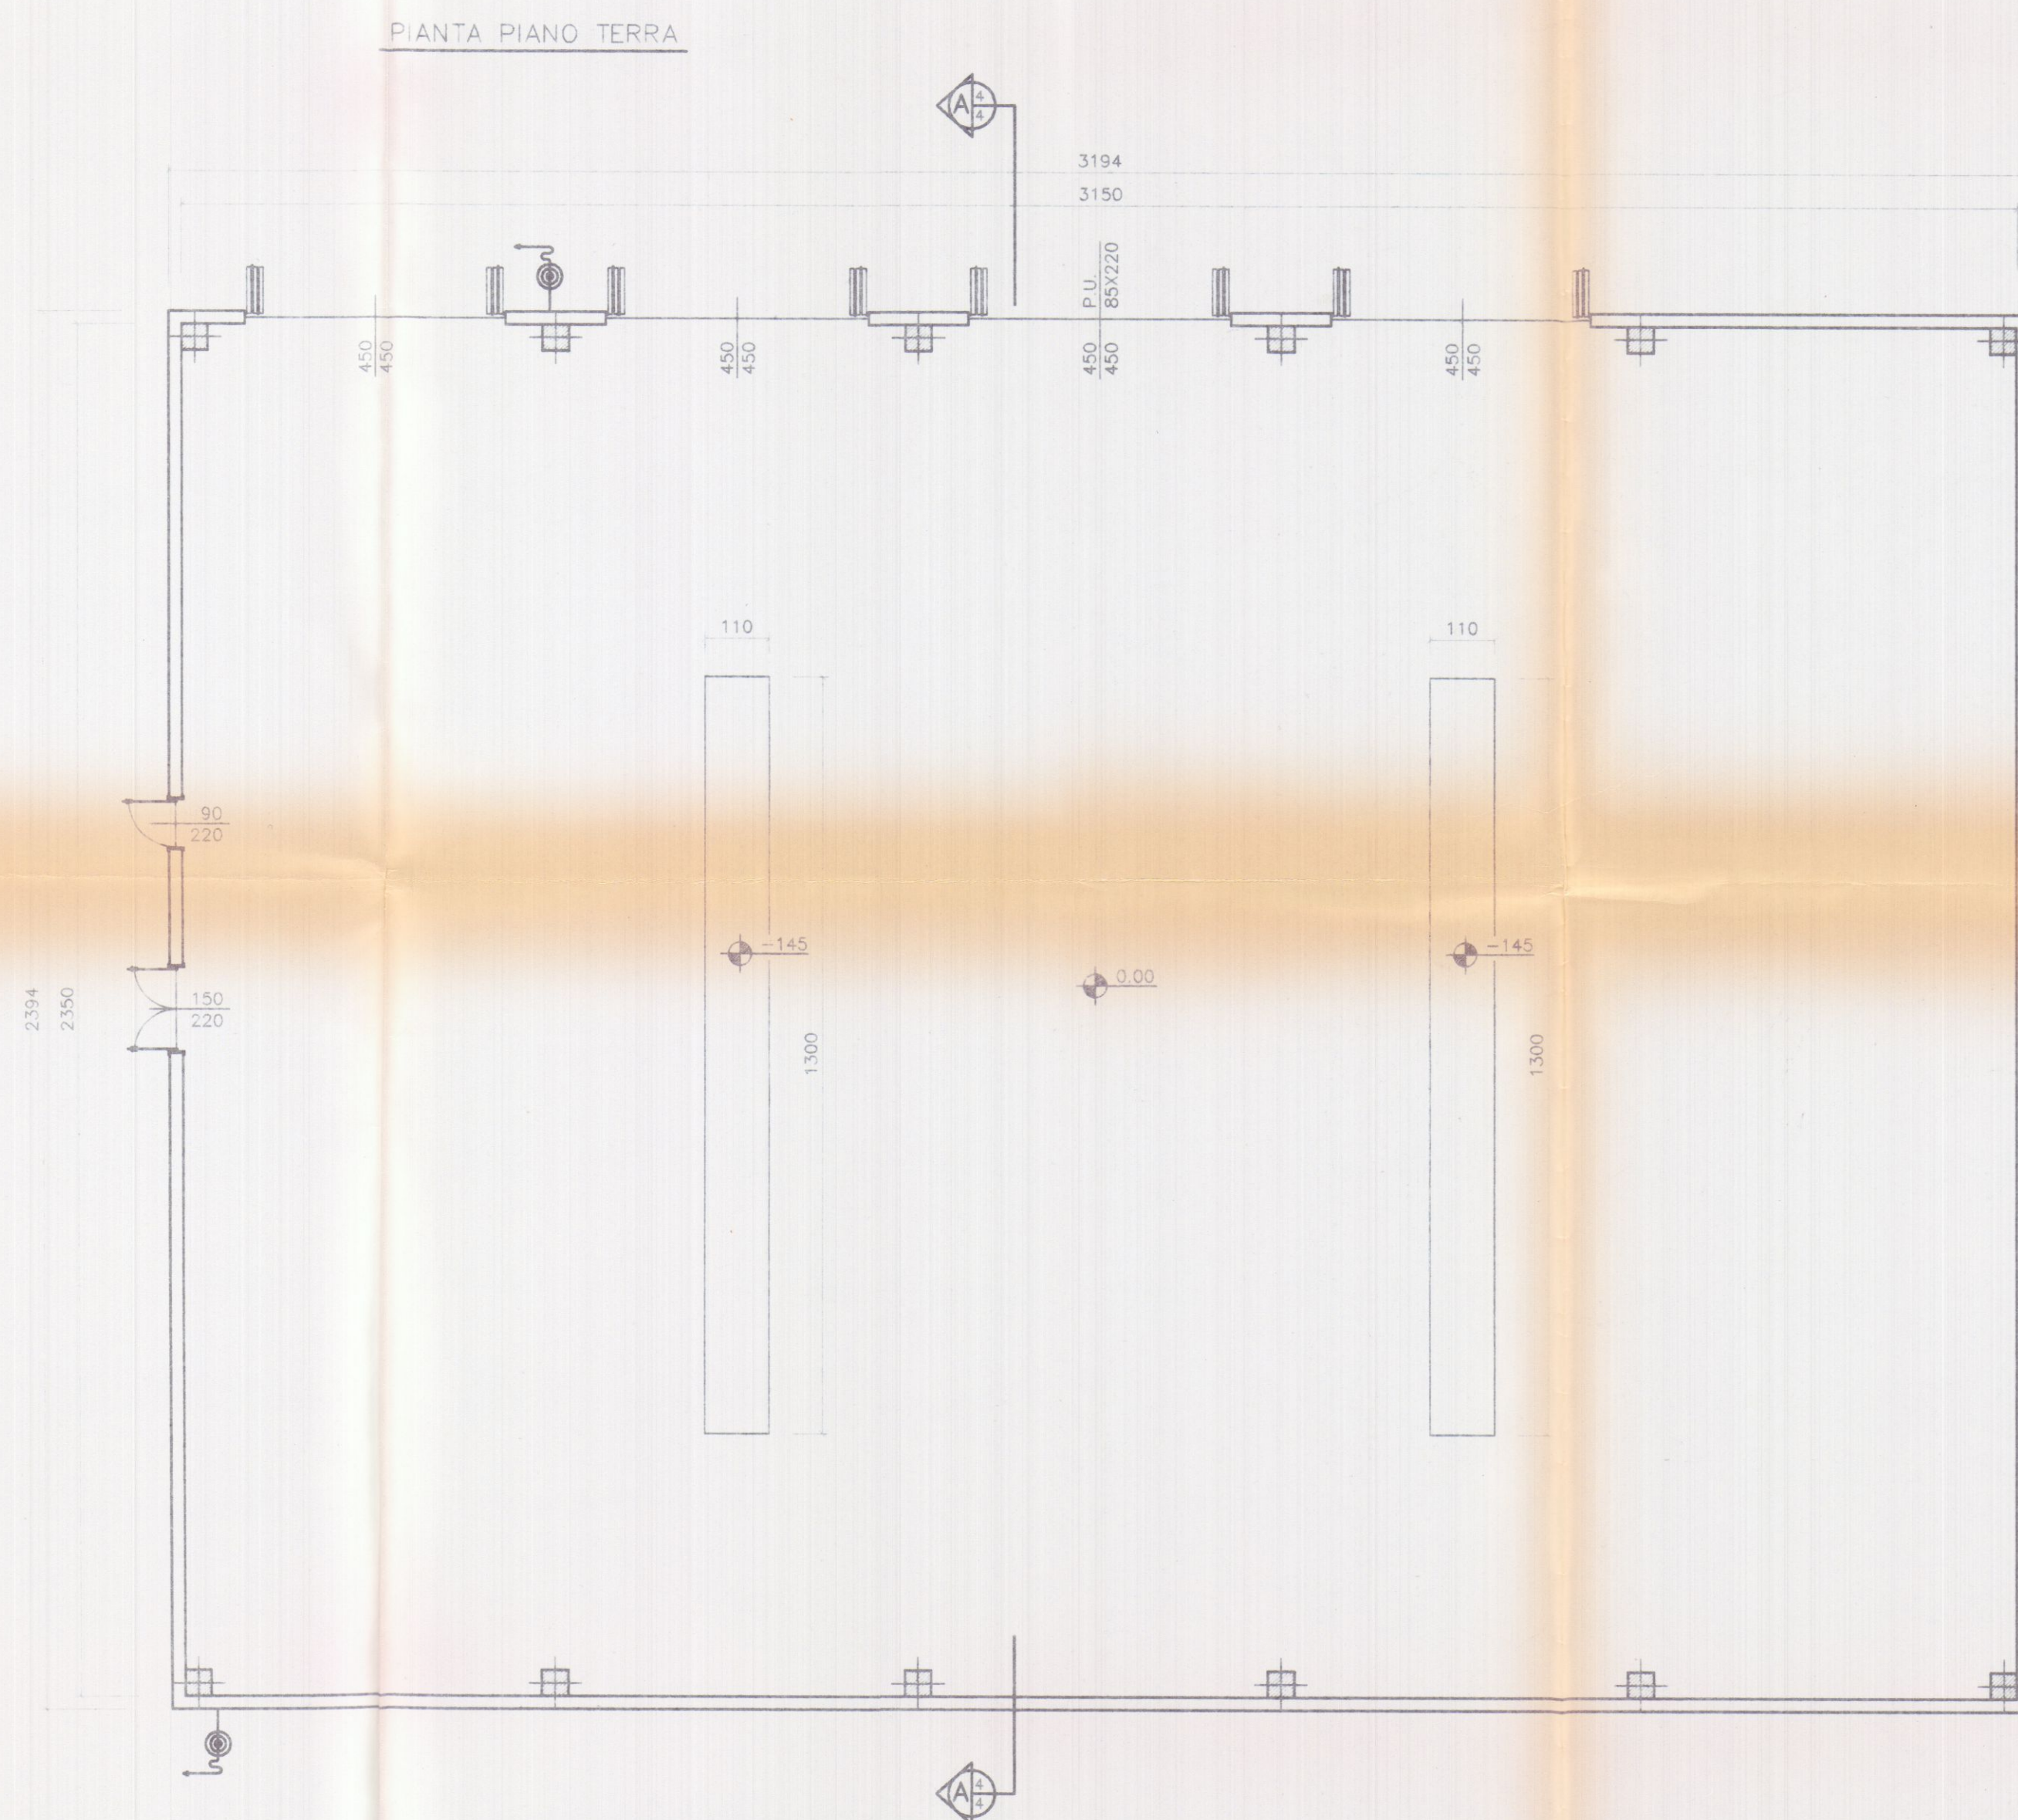

SOGEA. srl
Via... N° 1/A
54031 AVENZA CARRARA

COMUNE DI CARRARA
27 MAR. 1999

AUTO TRASPORTI COPPELLI FRANCO
Via Antica Massa 4/a
54031 AVENZA (MS)
P. I. CFP FNC 4751 B832C
partita IVA 0120190439

RU.GEST srl
OFFICINA DI INDIRIZIONE

Planimetria di riferimento


ORD. N. DE... MASSA CARRARA
Dott. Ing. GIUSEPPE FRUZZETTI 111
Cod. Fisc. F. 0120190439

PROGETTAZIONE:
Studio Tecnico Ing. Giuseppe FRUZZETTI

COMMITTENTE:
AUTOTRASPORTI COPPELLI FRANCO
SOGEA S.r.l.
RU.GEST. S.R.L.

REV.	DATE	PRIMA USITA	DESIGN.	CONTR.	APPROV.
	Date	Description	Dwg.	Chk.d.	Approv.d.
PROPRIETA': A.Re.A. S.p.a.			File 2_PT_ES		
OGGETTO: RISTRUTTURAZIONE DI CAPANNONE INDUSTRIALE Area Retroportuale - Viale Zaccagna			SCALA - Scale 1/100	TAVOLA - Table 2	
TITOLO: PIANTA PIANO TERRA STATO ATTUALE			REV.	0	

PIANTA COPERTURA

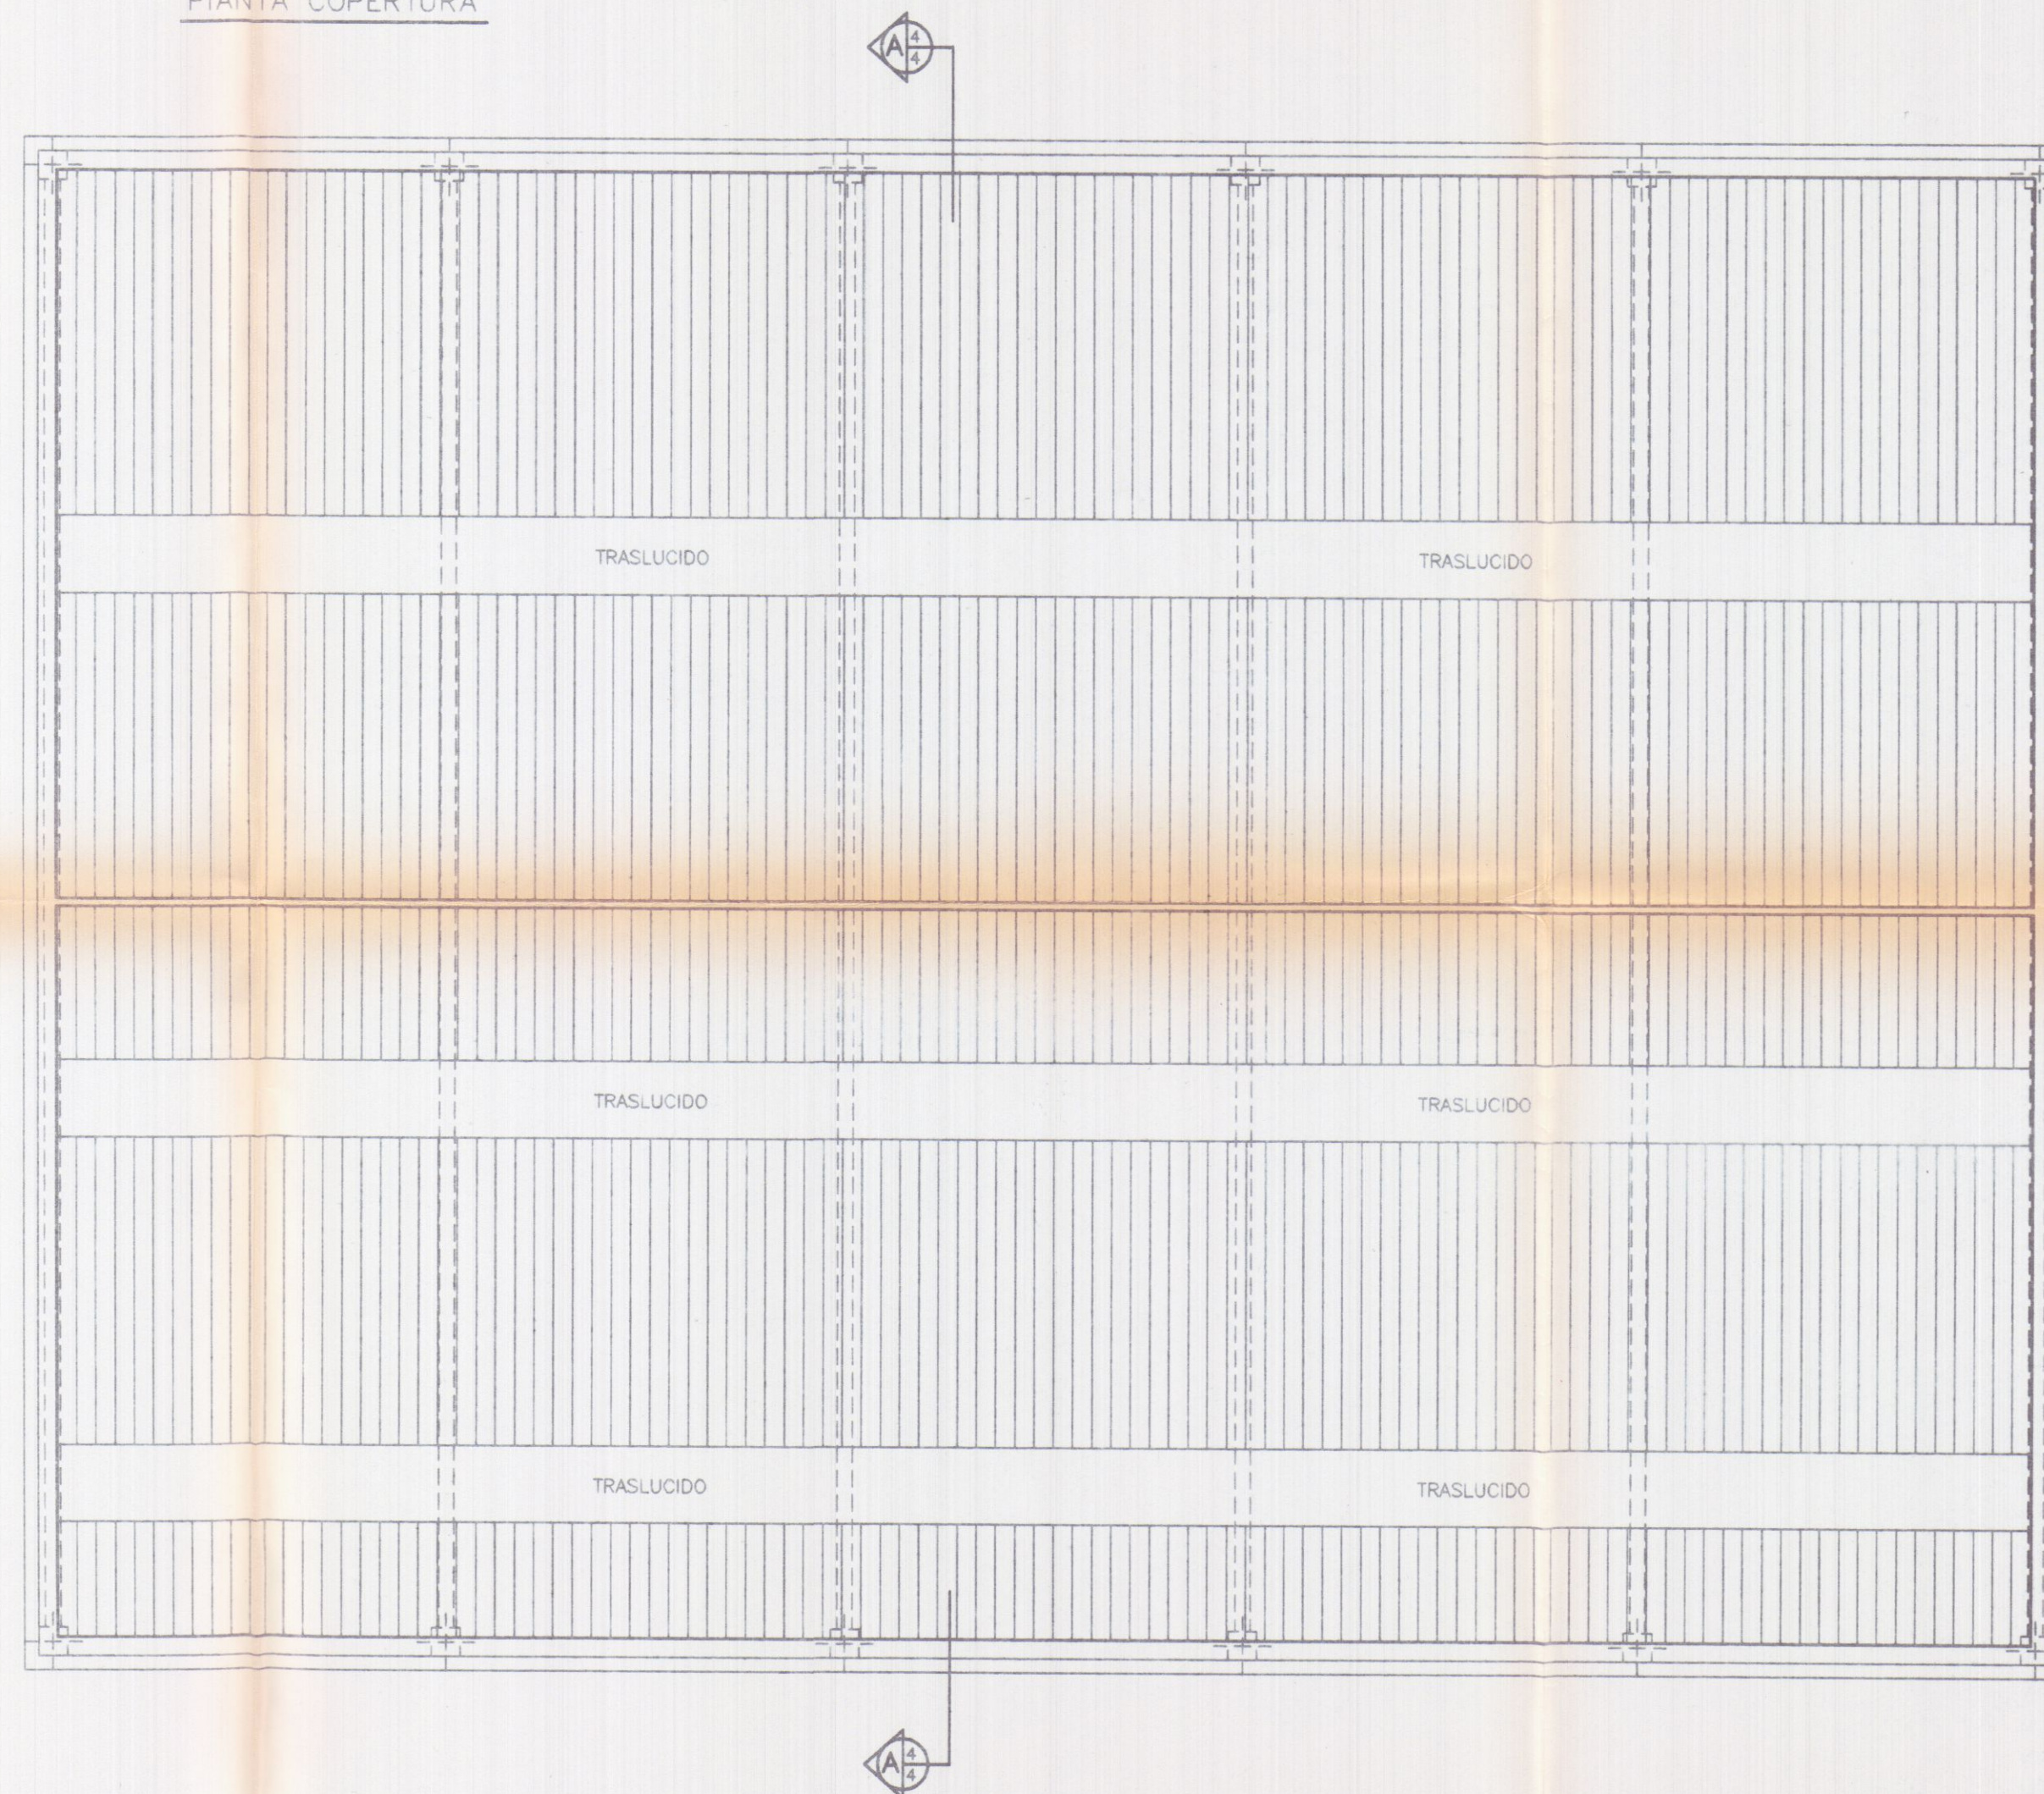

SOGEA S.r.l.
Via... N° 1/A
54031 AVENZA CARRARA

AUTOTRASPORTI COPPELLI FRANCO
Via Antica Massa, 4/a
58031 AVENZA (MS)
c.f. CPP FNC 47E31 B832C
partita IVA 00120190439

R4 GEST. SRL
OFFICINA INDUSTRIALE

27.10.1999

PRODOTTO OPERATIVO

Planimetria di riferimento

PROGETTAZIONE:
Studio Tecnico Ing. Giuseppe FRUZZETTI

COMMITTENTE:
AUTOTRASPORTI COPPELLI FRANCO
SOGEA S.r.l.
R4 GEST. SRL

REV.	DATE	PRIMA USCITA DESCRIZIONE Description	DESIGN Ing.	CONTR Chk.d	APPROV. Approv.d

PROPRIETA': **A.Re.A. S.p.a.**

OGGETTO:
RISTRUTTURAZIONE DI CAPANNONE INDUSTRIALE
Area Retroportuale - Viale Zaccagna


TITOLO:
PIANTA COPERTURA
STATO ATTUALE

SCALA - Scale
1/100


TAVOLA - Table
3

REV. 0

SEZIONE AA

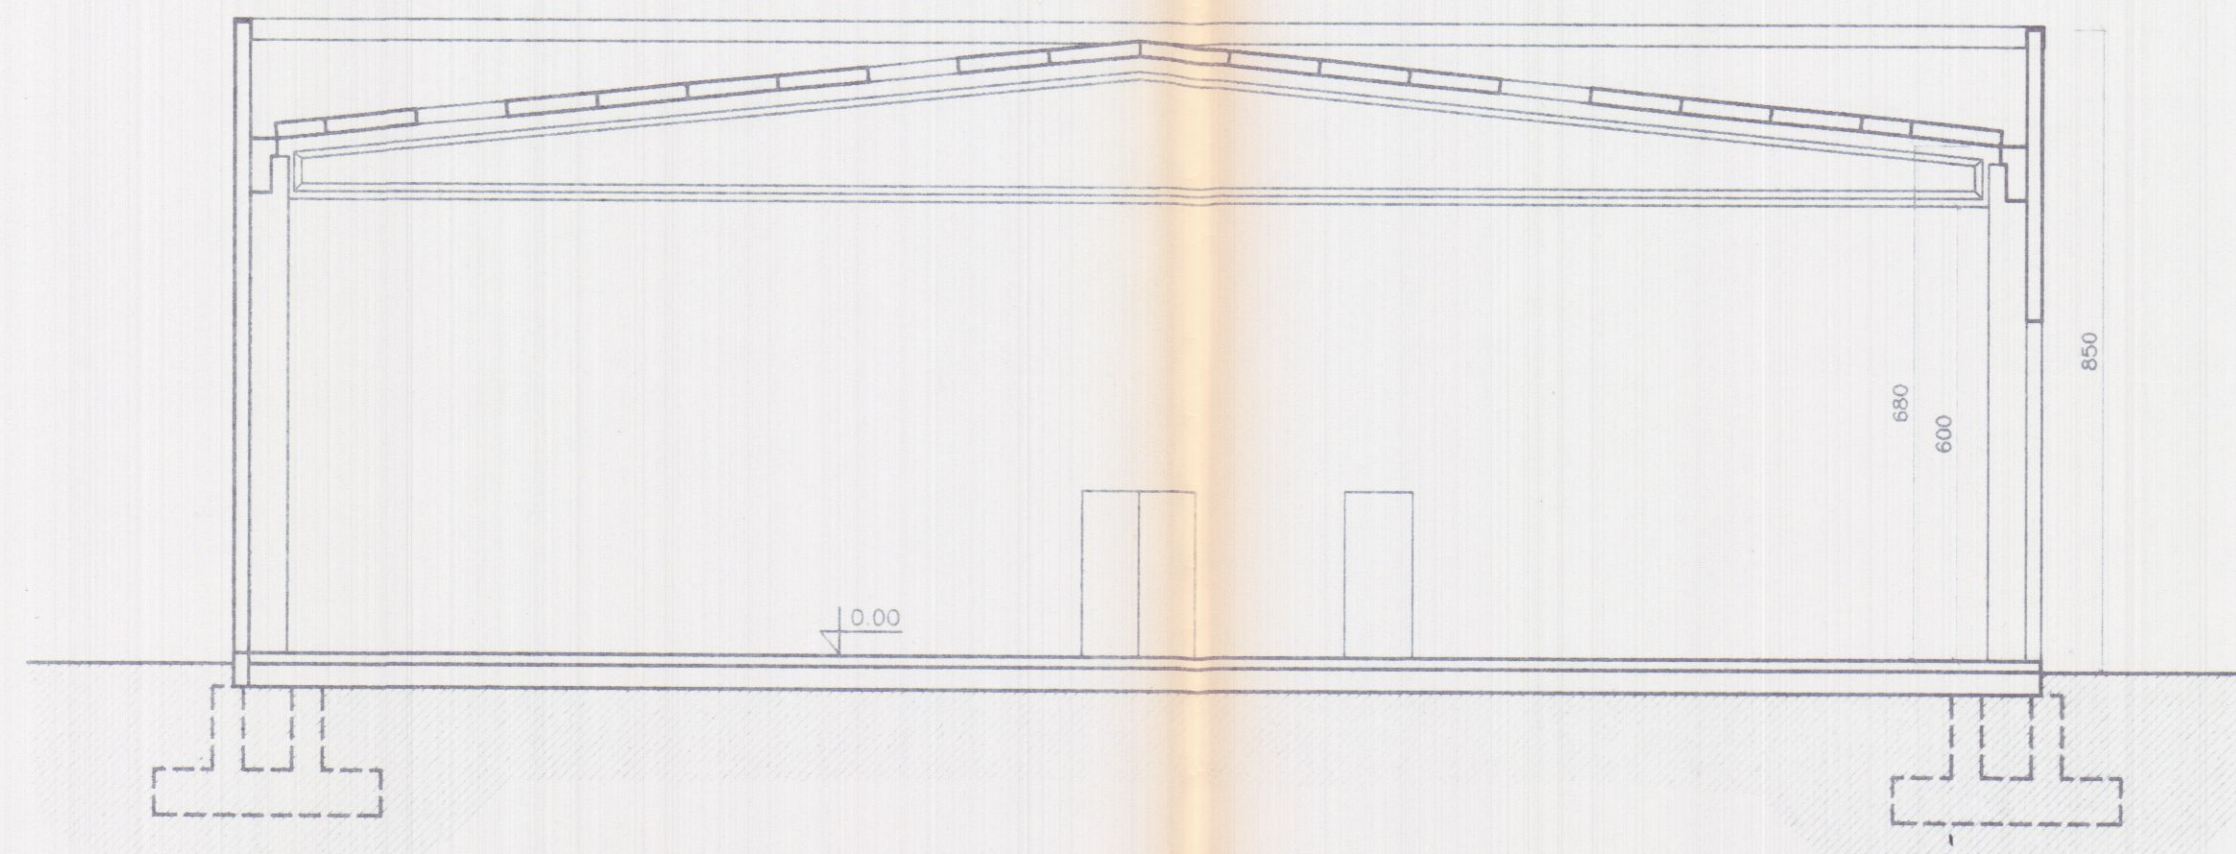


PROSPETTO OVEST

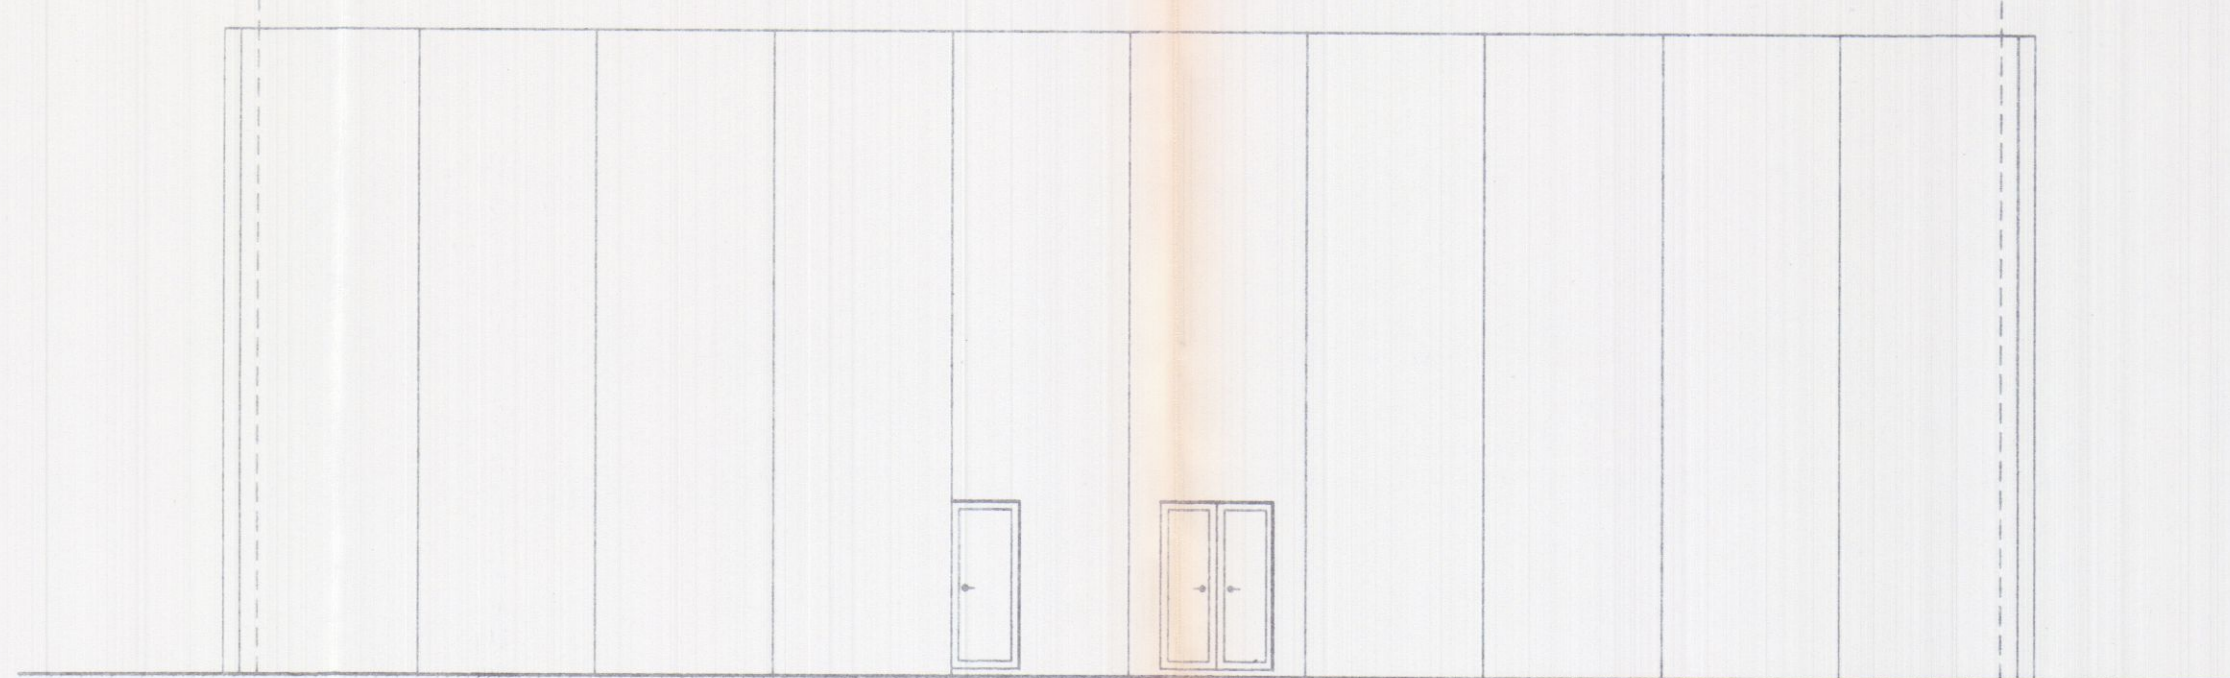


PROSPETTO EST



PROSPETTO NORD

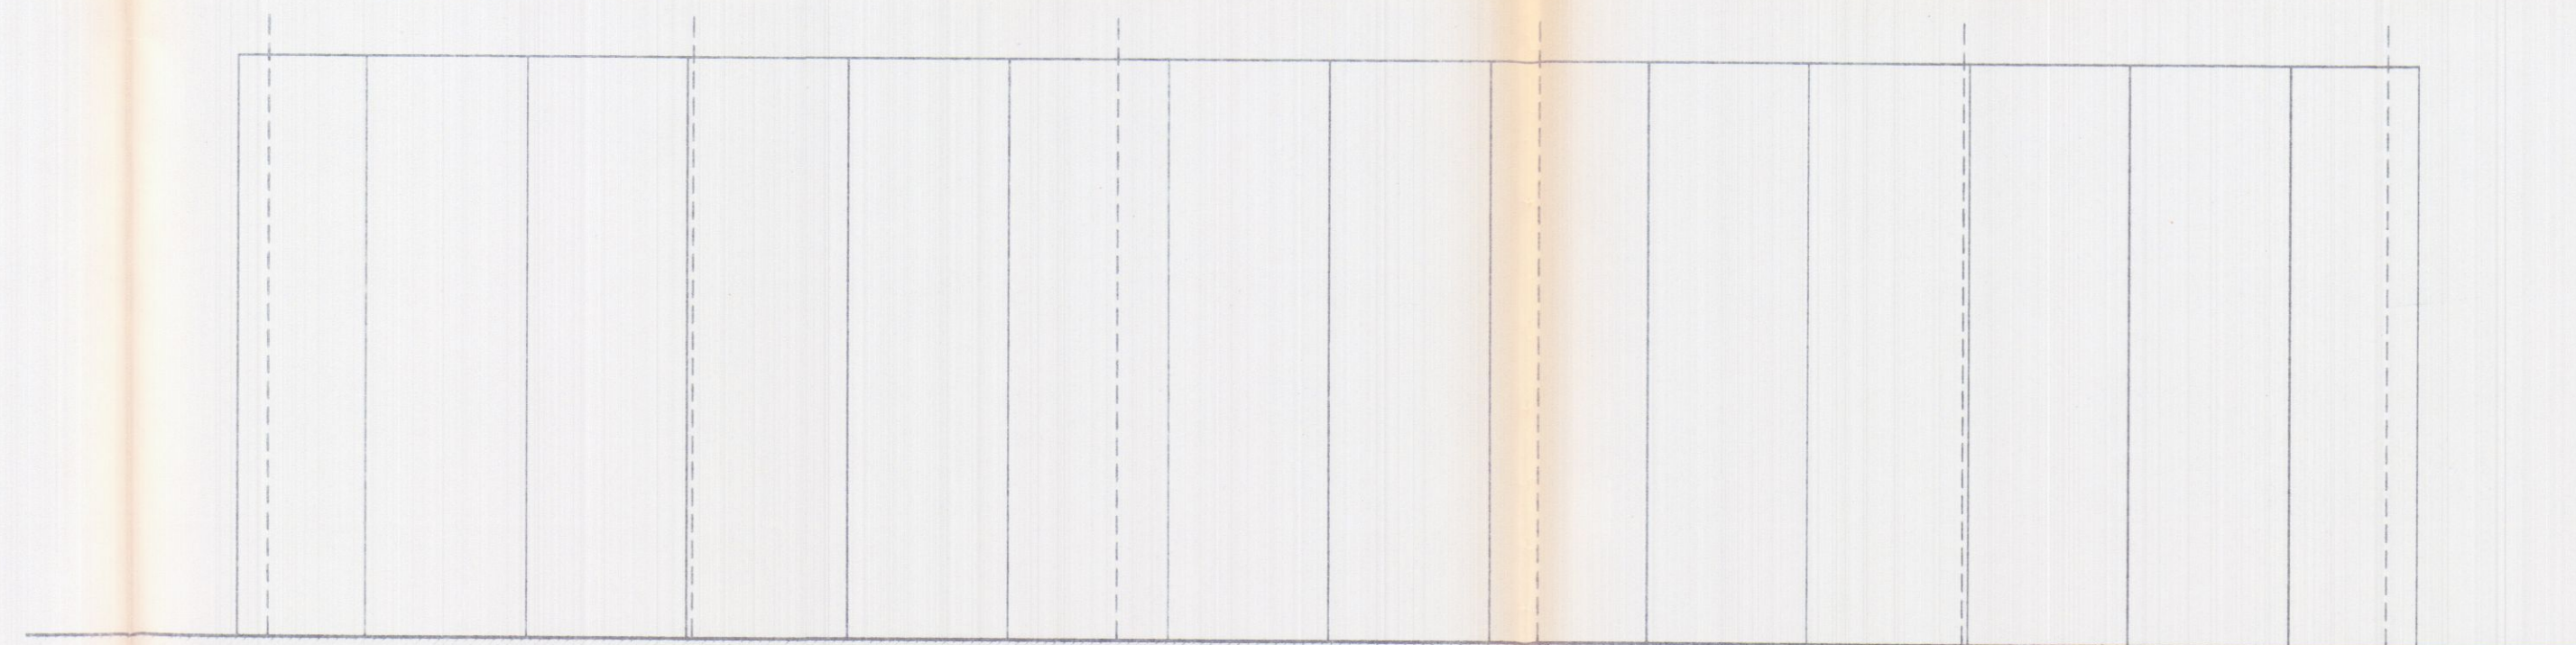

PROSPETTO SUD

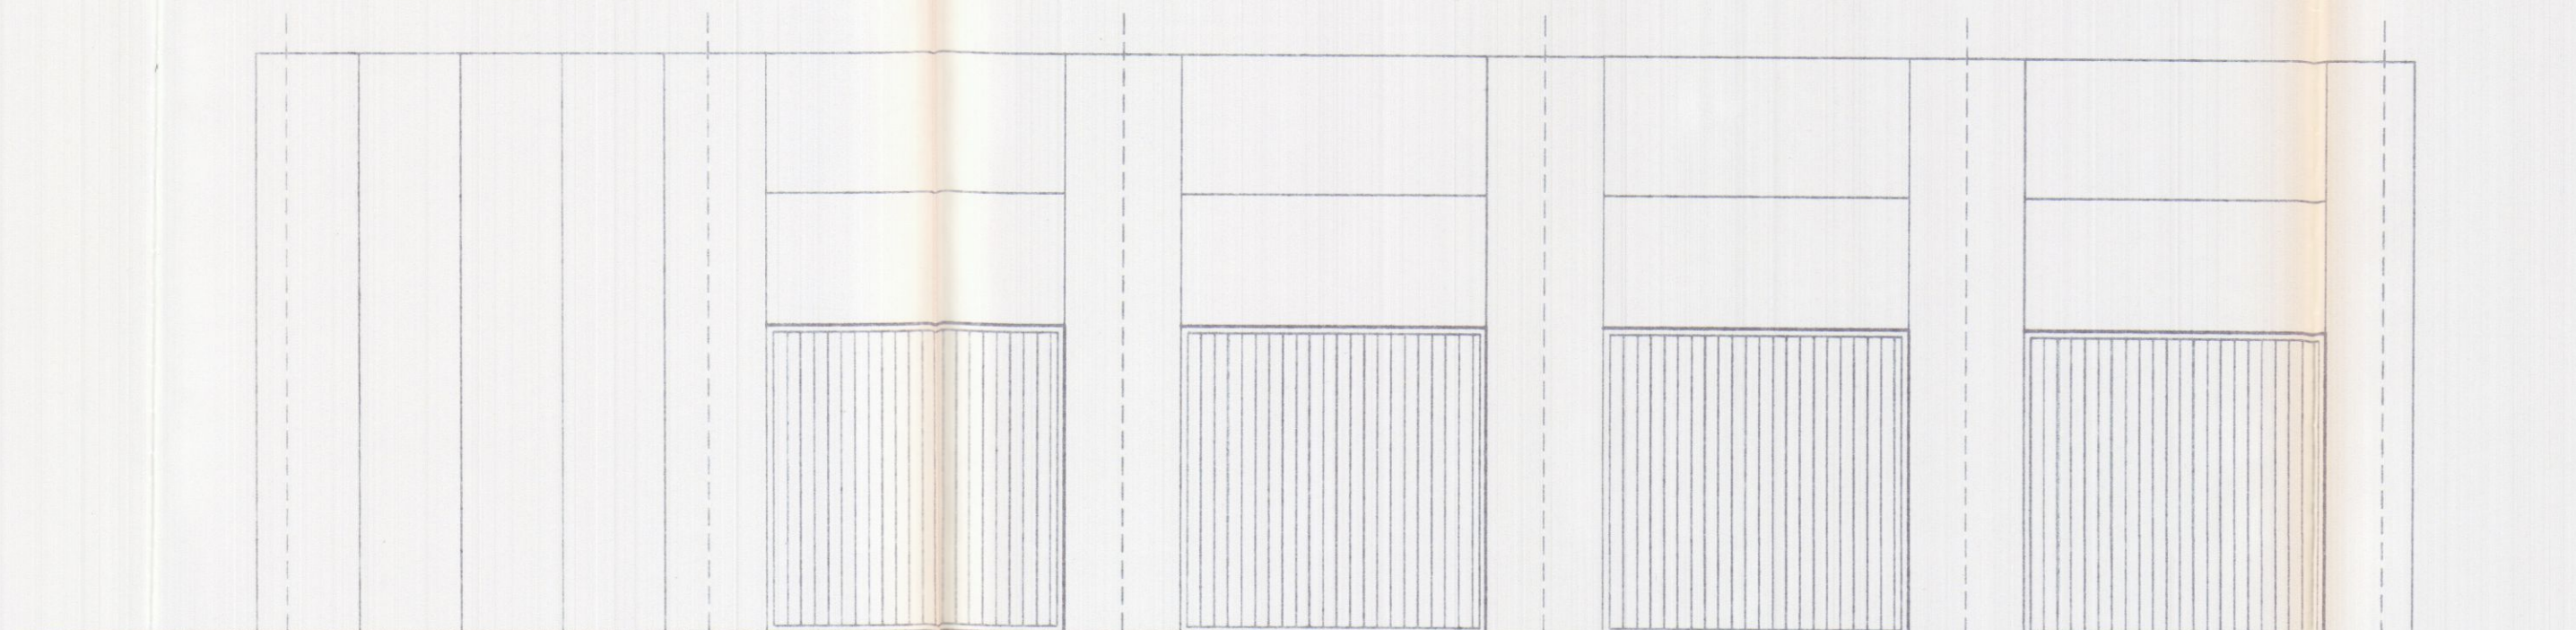

SOGEA srl
Viale Zaccagna N° 1/A
54031 VENEZIA CARRARA

24 MAR, 1999

AUTOTRASPORTI
COPPELLI FRANCO
Via Antica Massa, 4/a
54031 AVENZA (MS)
P. I. CPT INC 47E31 B32C
Partita IVA 00129150459

RU GEST S.R.L.
OPERA COLLABORAZIONE
Partita IVA 00129150459

Gruppo Operativo Multi-Insediamento

Planimetria di riferimento

D.N. DE L. G. N. M. S. C. C. A. R. A.
Dott. Ing. GIUSEPPE FRUZZETTI III
Cod. Fisc. H. X. J. 46821-832S

PROGETTAZIONE:
Studio Tecnico Ing. Giuseppe FRUZZETTI

COMMITTENTE:
AUTOTRASPORTI COPPELLI FRANCO
SOGEA S.r.l.
RU GEST. S.R.L.

REV.	DATE	PRIMA USCITA DESCRIZIONE	DESIGN. Dwg.	CONTR. Chit.d	APPROV. Approv.d
1					

PROPRIETÀ:
A.Re.A. S.p.a.

OGGETTO:
RISTRUTTURAZIONE DI CAPANNONE INDUSTRIALE
Area Retroportuale - Viale Zaccagna

SCALA - Scale TAVOLA - Table
1/100

TITOLO:
PROSPETTI - SEZIONE AA
STATO ATTUALE


REV. 0

4

MACCHINARI	
A	SALDATRICE
B	TRAPANO A COLONNA
C	SEGHETTO
D	PRESSA
E	SMERIGLIO
F	TORNIO
G	TRAPANO A BANDIERA
H	COMPRESSORE ARIA
I	FRESA
L	RETTIFICA TESTE
M	VASCA OLII USATI
N	RETTIFICA TAMBURI
O	SMONTAGOMME

LEGENDA

SIMB. GRAFICO	DESCRIZIONE
	PERCORSO DI USCITA VERSO L'ALTO
	PERCORSO DI USCITA ORIZZONTALE
	PERCORSO DI USCITA VERSO IL BASSO
	IDRANTE A CASSETTA CON TUB. FLESSIBILE DA 25 ml - ESISTENTE
	ESTINTORE DI TIPO APPROVATO
	TURBINA DI ASPIRAZIONE
	CAMINO IN LAMIERA
	CAMINO ASPIRAZIONE ARIA
	ASPIRAZIONE FORZATA SERVIZI IGIENICI
	ESTRATTORI A SOFFITTO Q=1600 Nmc/h

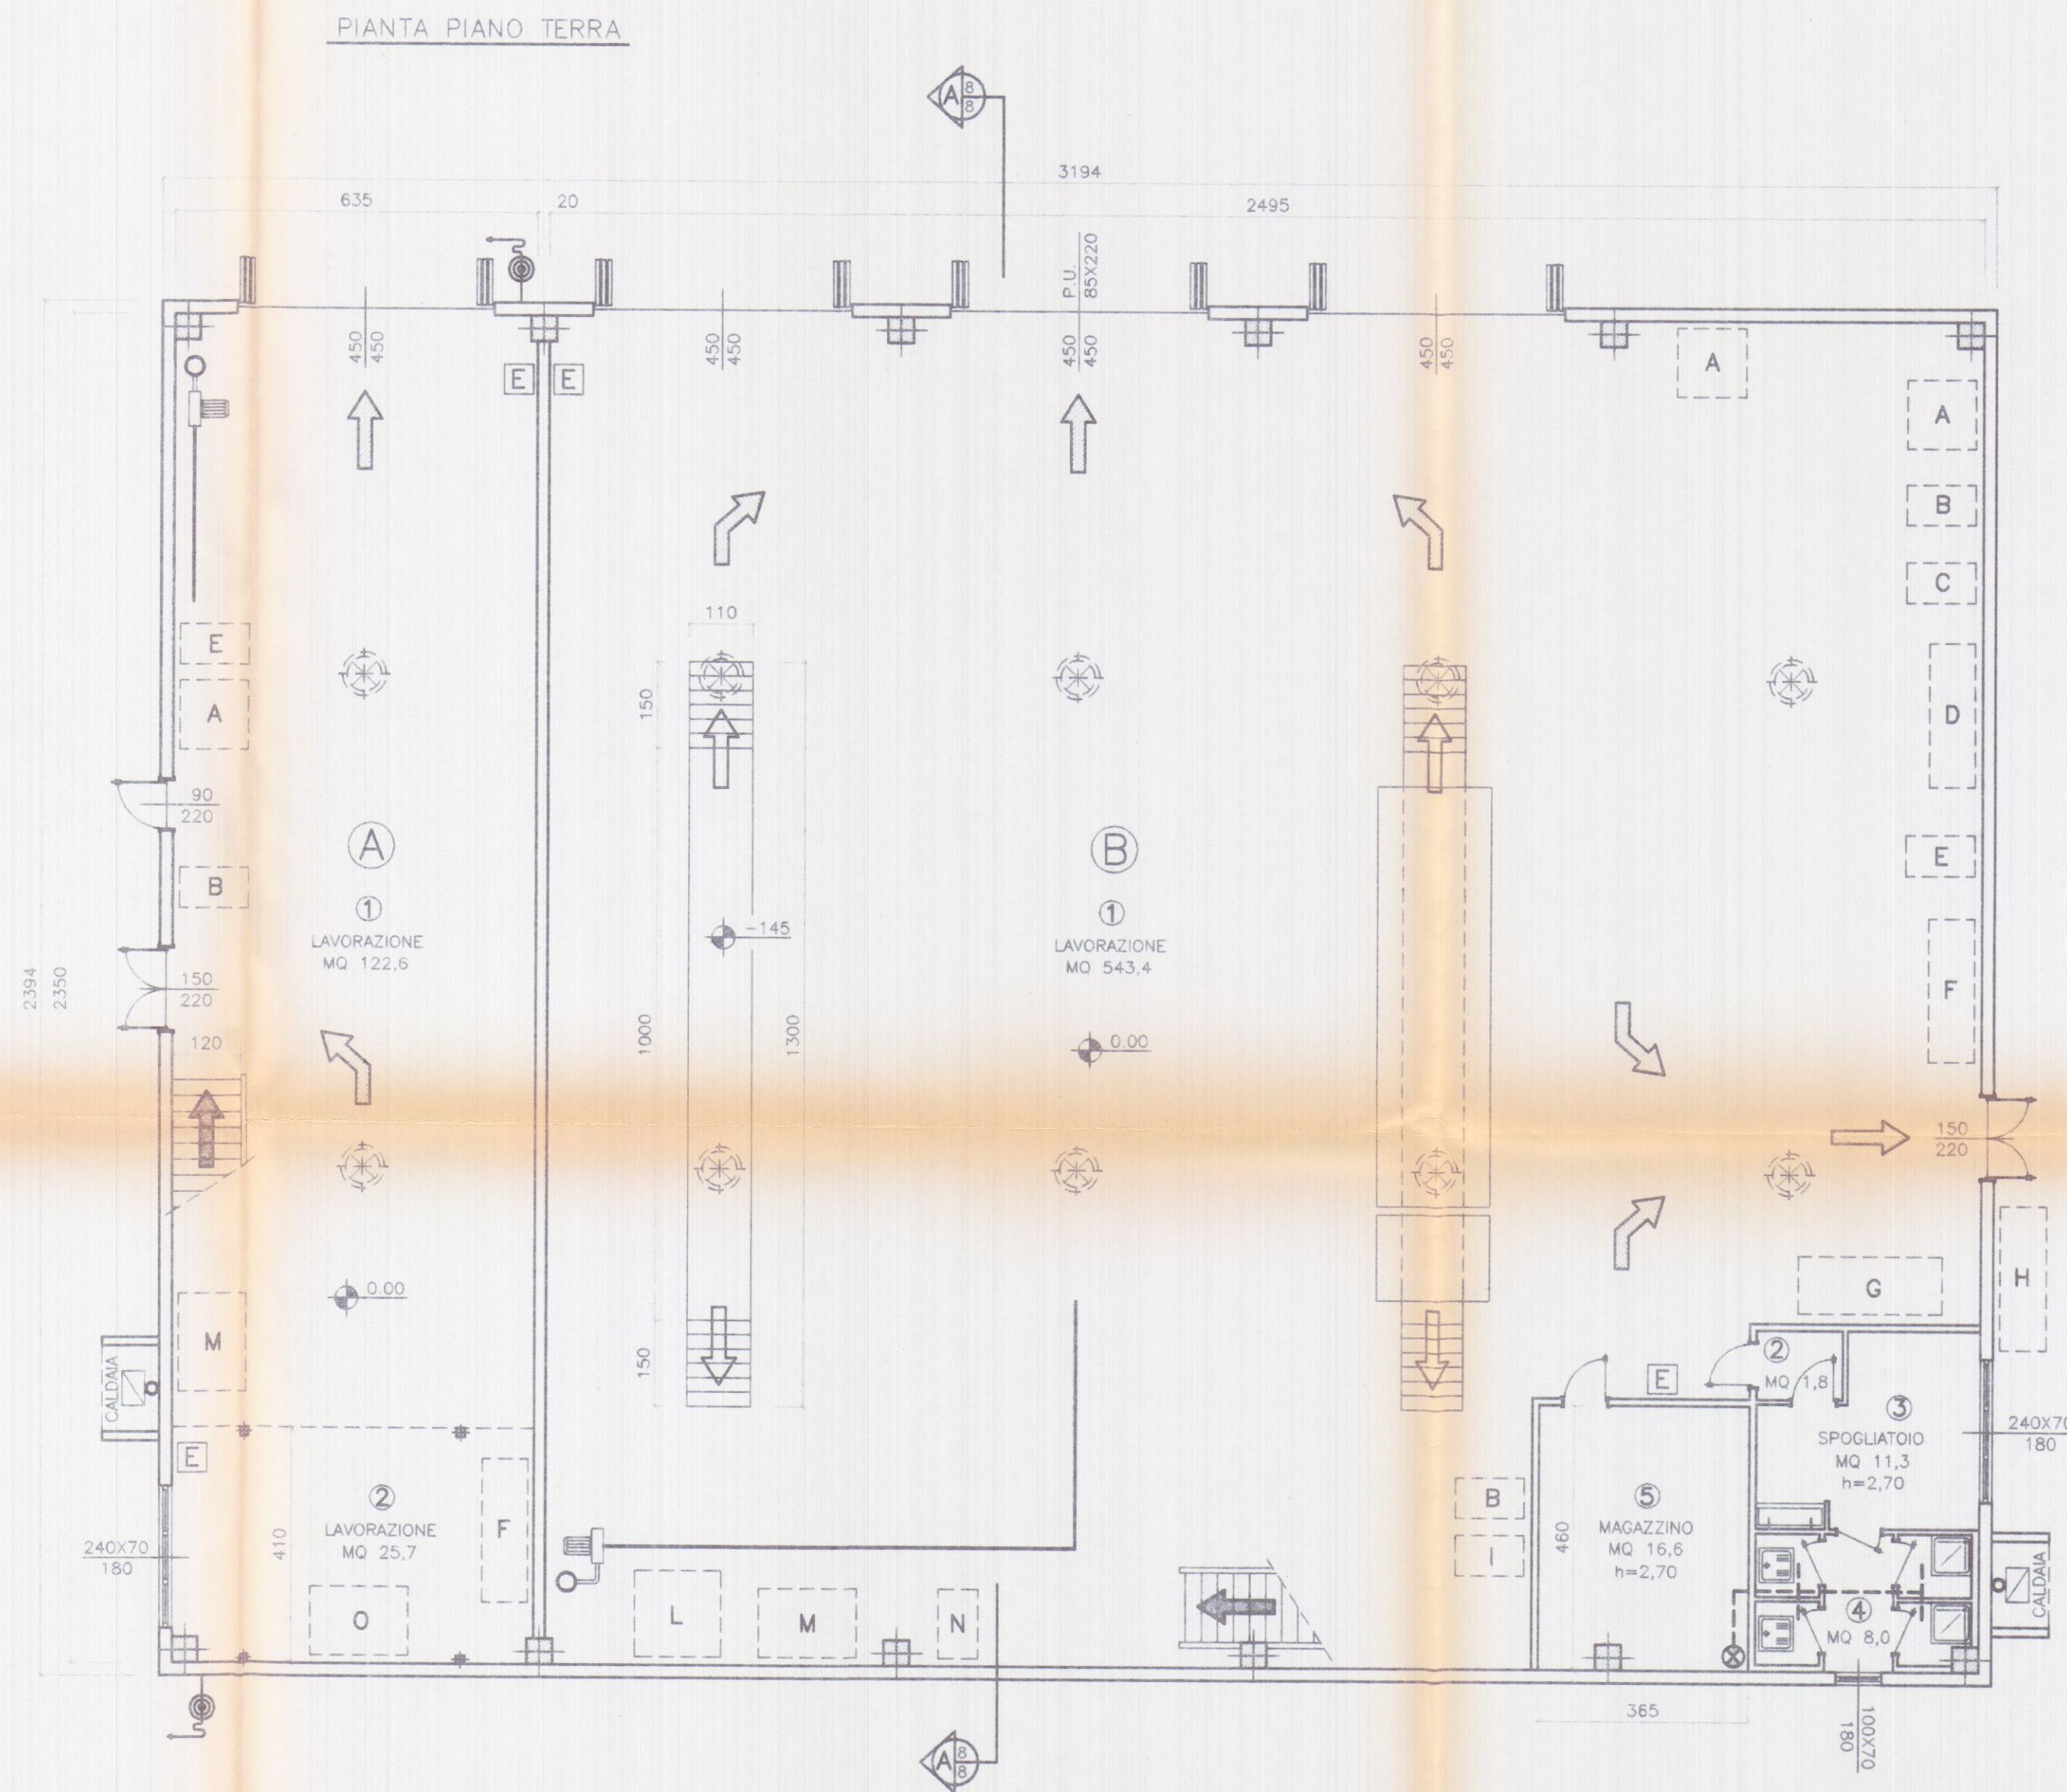

SUPERFICIE DI ILLUMINAZIONE

LOTTO A

VANO	DESTINAZIONE	SUP. VANO	RAPP. 1/8	SUP. ILLUMINANTE
1+2	LAVORAZIONE	148,30	18,54	*43,41 > 18,54

* DI CUI MQ 16,20 A SOFFITTO

LOTTO B

VANO	DESTINAZIONE	SUP. VANO	RAPP. 1/8	SUP. ILLUMINANTE
1	LAVORAZIONE	543,40	67,92	*146,85 > 67,92
2	DISIMPEGNO	1,80		
3	SPOGLIATOIO	11,30	1,41	1,68 > 1,41
4	W.C.	8,00		
5	MAGAZZINO	16,60		

* DI CUI MQ 82,80 A SOFFITTO

SUPERFICIE DI AERAZIONE

LOTTO A

VANO	DESTINAZIONE	SUP. VANO	RAPP. 1/8	SUP. AERAZIONE
1+2	LAVORAZIONE	148,3	18,54	27,21 > 18,54

LOTTO B

VANO	DESTINAZIONE	SUP. VANO	RAPP. 1/8	SUP. AERAZIONE
1	LAVORAZIONE	543,40	67,92	*64,05 < 67,92
2	DISIMPEGNO	1,80		
3	SPOGLIATOIO	11,30	1,41	1,68 > 1,41
4	W.C.	8,00	1,00	**0,70 < 1,00
5	MAGAZZINO	16,60		

* SI INTEGRA CON N.8 ESAUSTORI EOLICI CAPACI DI UNA VENTILAZIONE COMPLESSIVA DI 12800 Nmc/h PARI A 1 Vol/h

** W.C. CON ASPIRAZIONE FORZATA

24 MAR. 1999

STUDIO TECNICO ING. GIUSEPPE FRUZZETTI

PROGETTAZIONE:

Studio Tecnico Ing. Giuseppe FRUZZETTI

COMMITTENTE:

AUTOTRASPORTI COPPELLI FRANCO

SOGEA S.r.l.

RU.GEST. S.R.L.

PRIMA USCITA

REV. DATE DESCRIZIONE DESIGN. CONTR. APPROV.

File

5_PT_PR

OGGETTO:

RISTRUTTURAZIONE DI CAPANNONE INDUSTRIALE

Area Retroportuale - Viale Zaccagna

SCALA - Scale TAVOLA - Table

1/100


5

TITOLO:

PIANTA PIANO TERRA

STATO DI PROGETTO

REV. 0

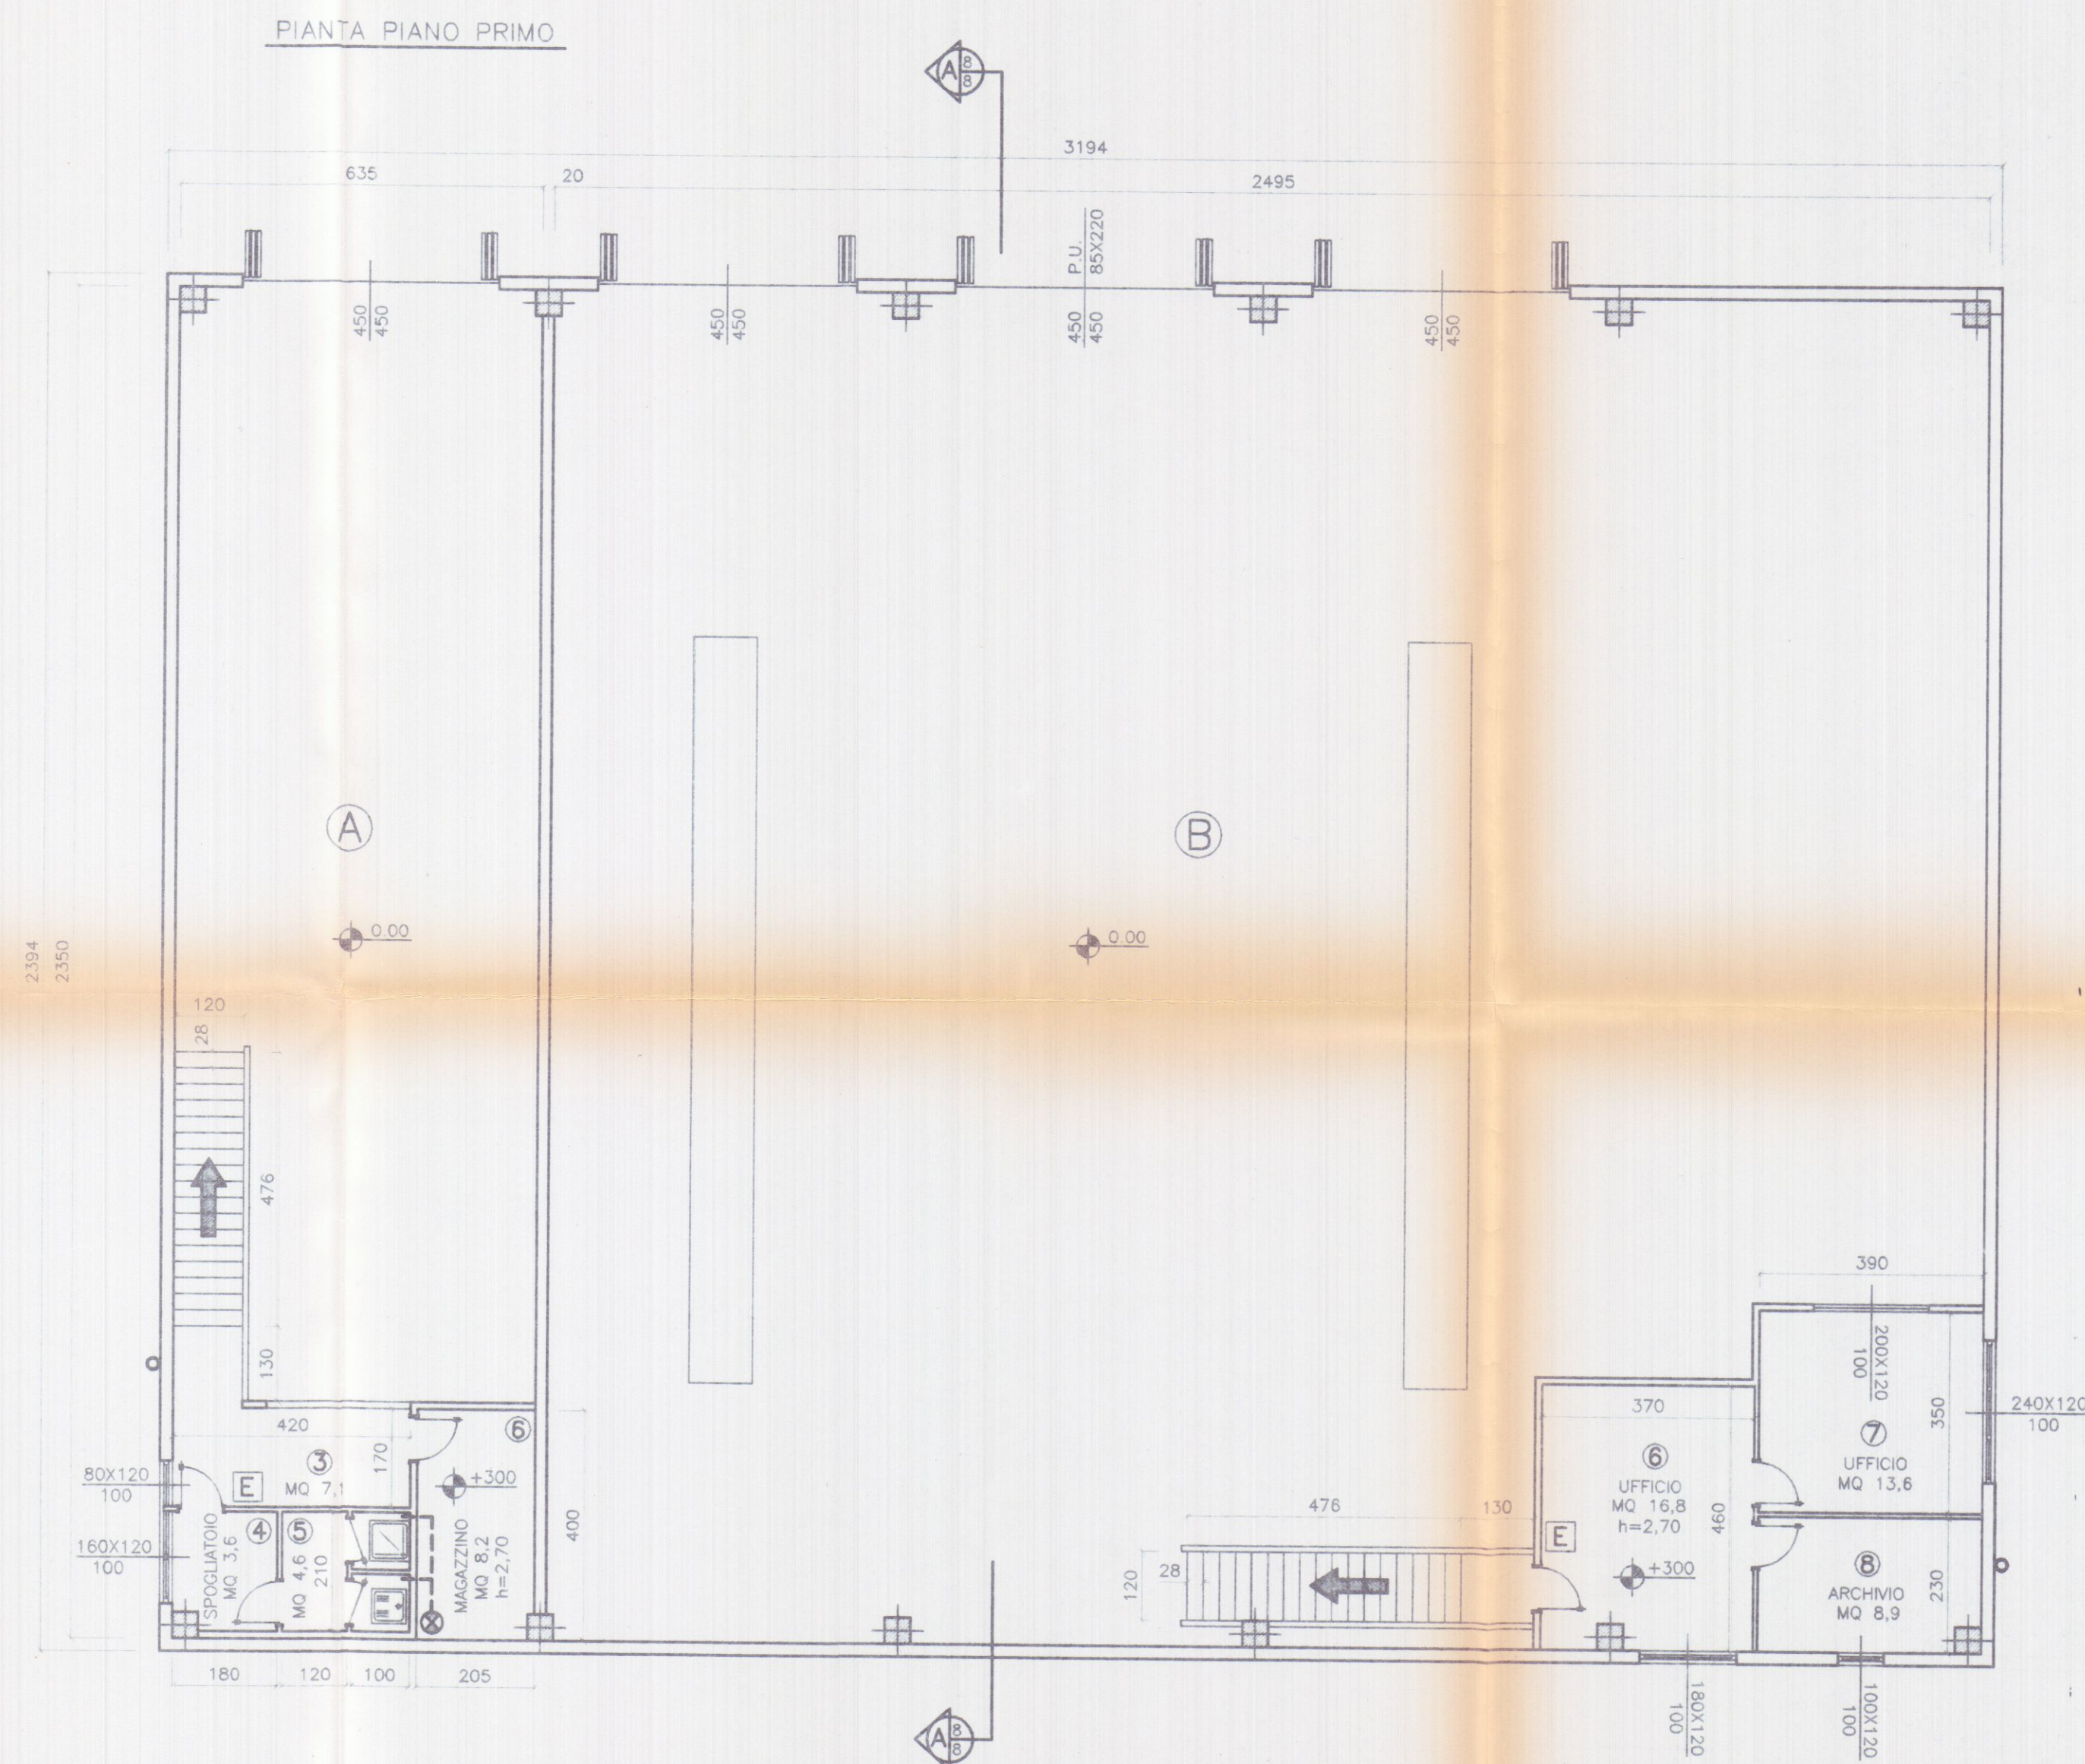

SUPERFICIE DI ILLUMINAZIONE E AERAZIONE

LOTTO A

VANO	DESTINAZIONE	SUP. VANO	RAPP. 1/8	SUP. FINESTRA
3	DISIMPEGNO	7,10	0,89	0,86 > 0,89
4	SPOGLIATOIO	3,60	0,45	1,92 > 0,45
5	W.C.	4,60		ASPIRAZIONE FORZATA
5	MAGAZZINO	8,20		

LOTTO B

VANO	DESTINAZIONE	SUP. VANO	RAPP. 1/8	SUP. FINESTRA
6	UFFICIO	16,80	2,10	2,16 > 2,10
7	UFFICIO	13,50	1,70	2,88 > 1,70
8	ARCHIVIO	8,90	1,11	1,20 > 1,11

LEGENDA

SIMB. GRAFICO	DESCRIZIONE
←	PERCORSO DI USCITA VERSO L'ALTO
→	PERCORSO DI USCITA ORIZZONTALE
↩	PERCORSO DI USCITA VERSO IL BASSO
⌋	IDRANTE A CASSETTA CON TUB. FLESSIBILE DA 25 ml - ESISTENTE
E	ESTINTORE DI TIPO APPROVATO
⌋	TURBINA DI ASPIRAZIONE
○	CAMINO IN LAMIERA
⊗	CAMINO ASPIRAZIONE ARIA
---	ASPIRAZIONE FORZATA SERVIZI IGIENICI
⊗	ESTRATTORI A SOFFITTO Q=1600 Nmc/h

SO.GE.A. srl
Viale G. Galilei N° 1/A
54031 VIMBA CARRARA

24 MAR. 1999

PROGETTO OPERATIVO NUOVI INSERIMENTI

AUTOTRASPORTI COPPELLI FRANCO
Via Antica Massa, 4/a
54031 AVENZA (MS)
S. 4 CPP PNC 4753 B33AC
partita IVA 012454409

RU.GEST s.p.a.
OPERE EDIFICI INDUSTRIALI

Planimetria di riferimento

PROGETTAZIONE:
Studio Tecnico Ing. Giuseppe FRUZZETTI

COMMITTENTE:
AUTOTRASPORTI COPPELLI FRANCO
SOGEA S.r.l.
RU. GEST. s.p.a.

REV.	DATE	DESCRIZIONE	DESIGN.	CONTR.	APPROV.
	Date	Description	File	File	File

PRIMA USATA

PROPRIETA': **A.Re.A. S.p.a.**


OGGETTO: **RISTRUTTURAZIONE DI CAPANNONE INDUSTRIALE**
Area Retroportuale - Viale Zaccagna

TITOLO: **PIANTA PIANO PRIMO**
STATO DI PROGETTO

SCALA-Scala: **1/100**

TAVOLA-Tabella: **6**

REV. **0**

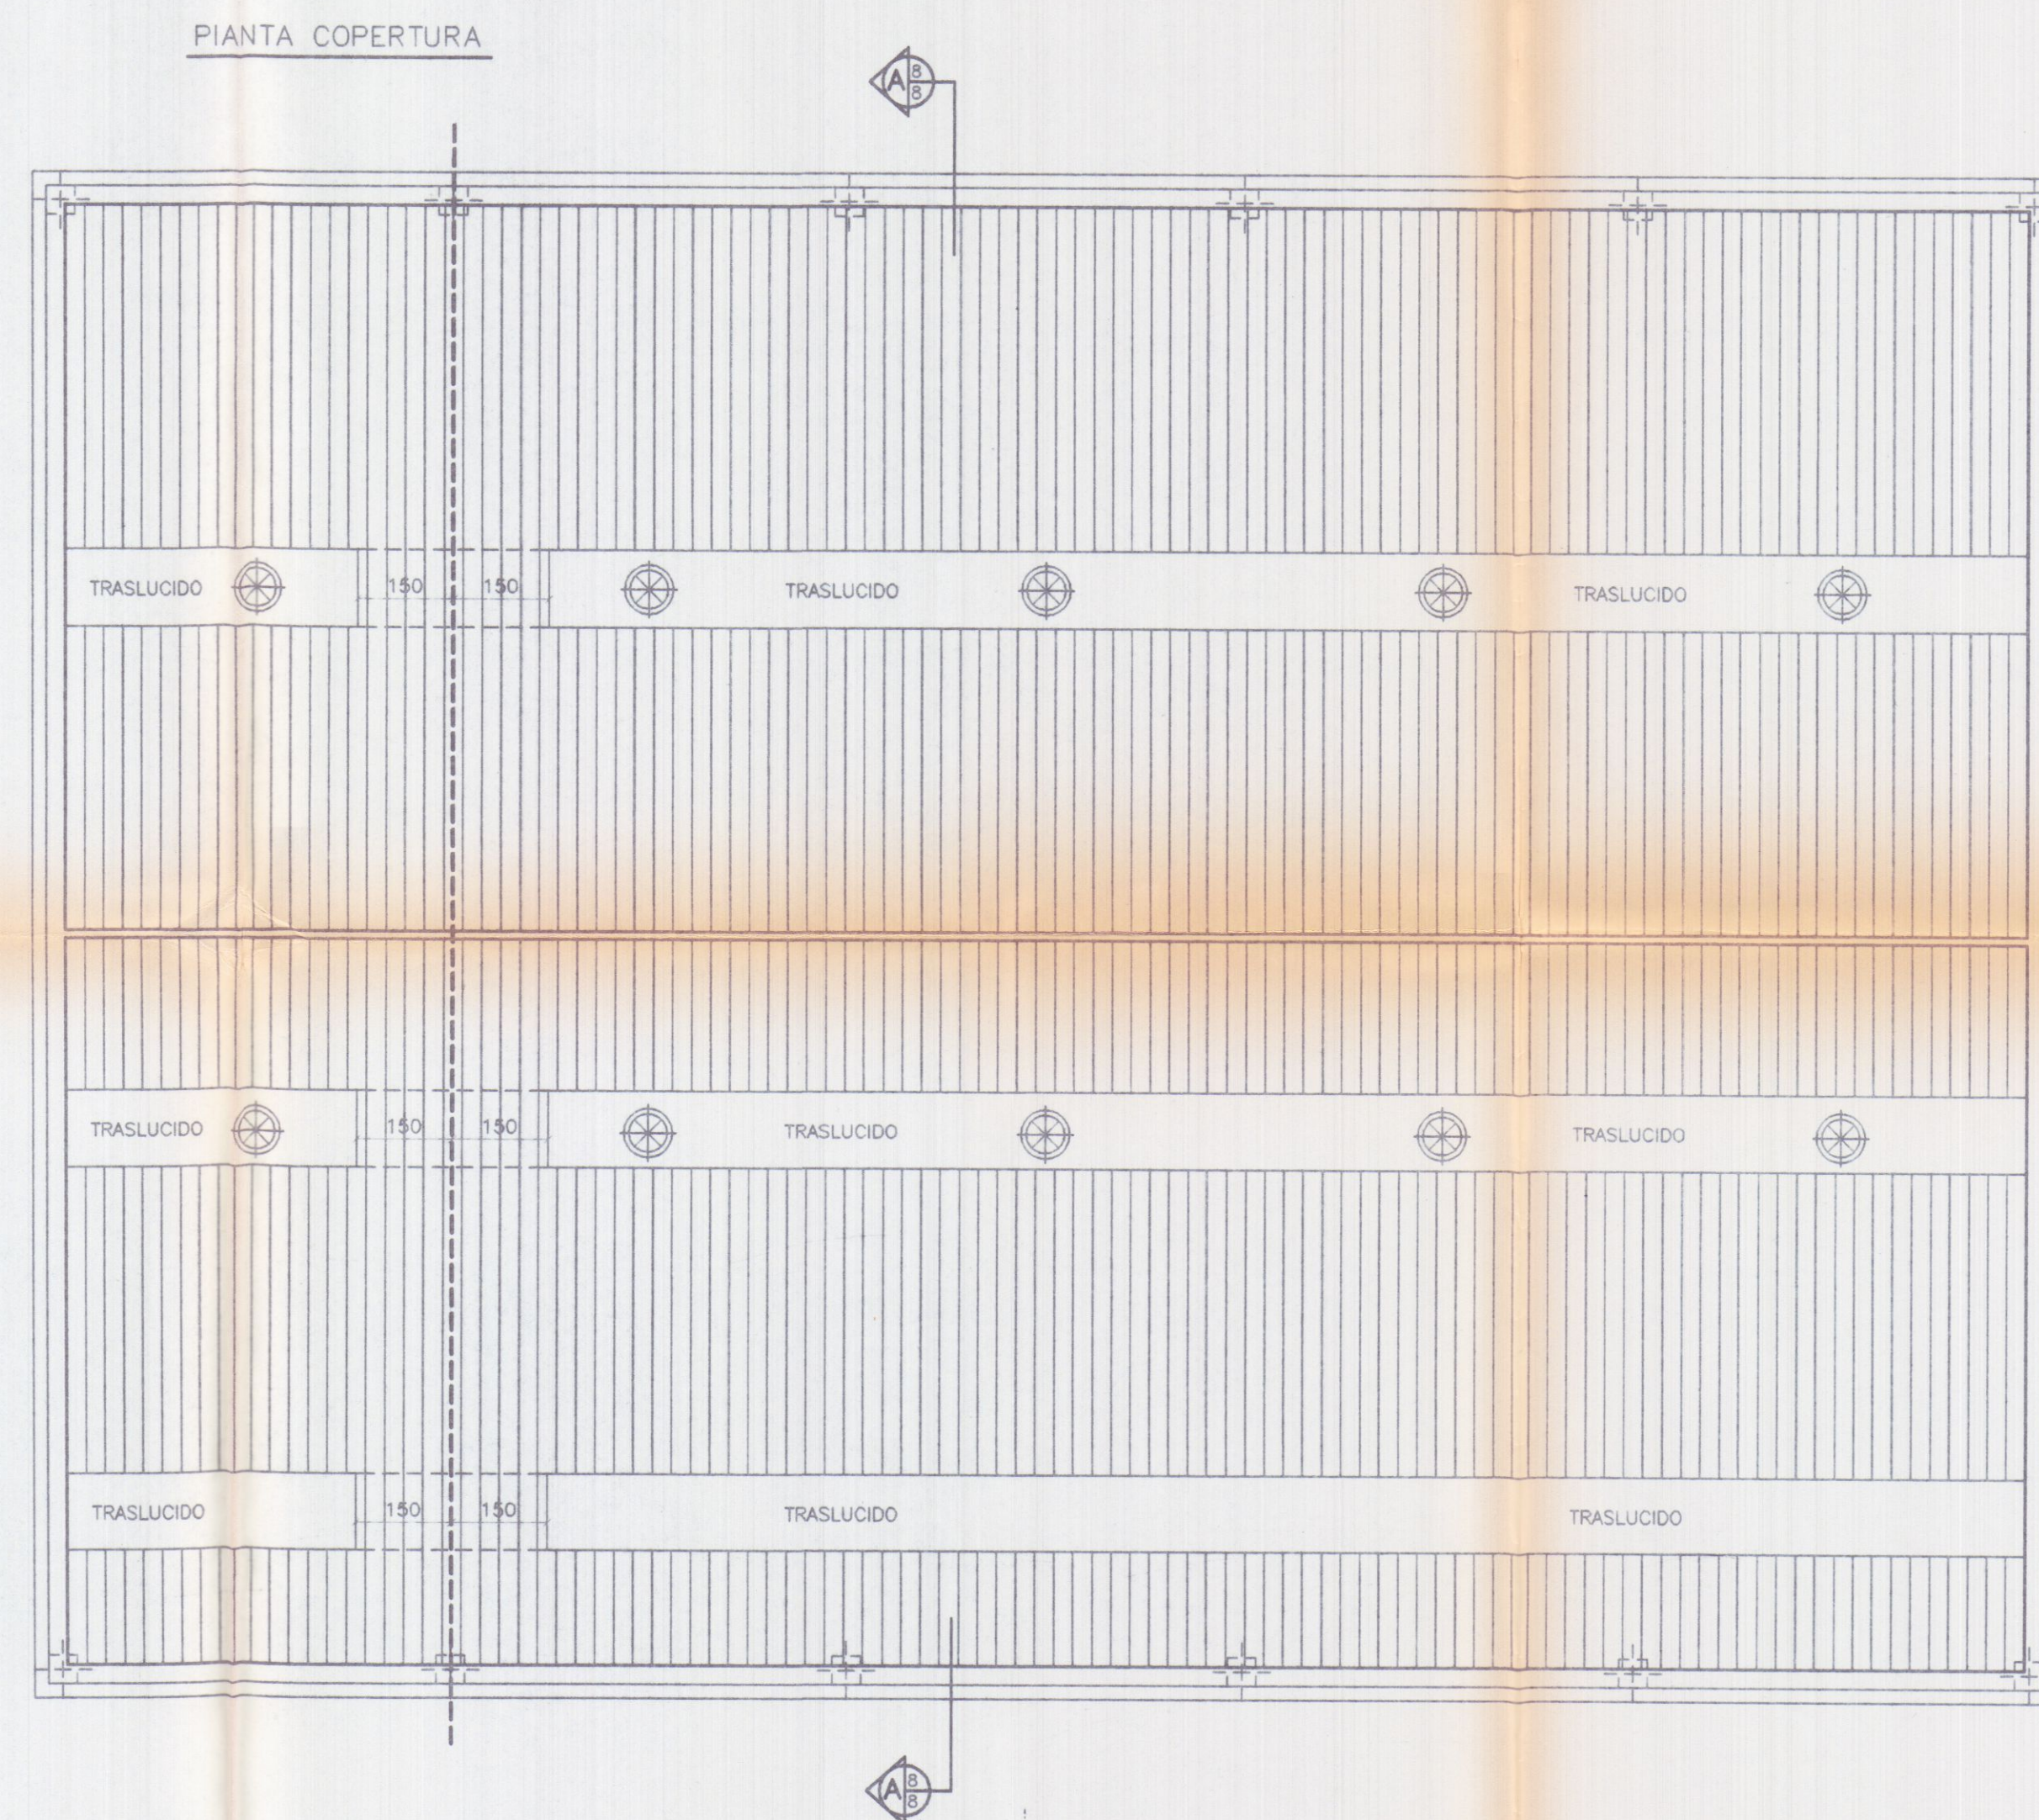

SOGEA S.r.l.
Via A. Moro 1/A
54031 AVENZA CARRARA

24 MAR. 1999

AUTOTRASPORTI COPPELLI FRANCO
Via Antica Massa 4/a
54031 AVENZA CARRARA (MS)
C. I. CPP FNC 47E31 B832C
Partita IVA 00120350439

Ing. GIUSEPPE FRUZZETTI

Planimetria di riferimento

PROGETTAZIONE:
Studio Tecnico Ing. Giuseppe FRUZZETTI

COMMITTENTE:
AUTOTRASPORTI COPPELLI FRANCO
SOGEA S.r.l.
RLI GEST. S.R.L.

REV.	DATE	PRIMA USATA DESCRIZIONE Description	DESIGN Dwg.	CONTR. Chk. d.	APPROV. Approv. d.

PROPRIETA': **A.Re.A. Sp.a.**






OGGETTO:
RISTRUTTURAZIONE DI CAPANNONE INDUSTRIALE
Area Retroportuale - Viale Zaccagna

TITOLO:
PIANTA COPERTURA
STATO DI PROGETTO

SCALA - Scale: TAVOLA - Table
1/100

7

REV. 0

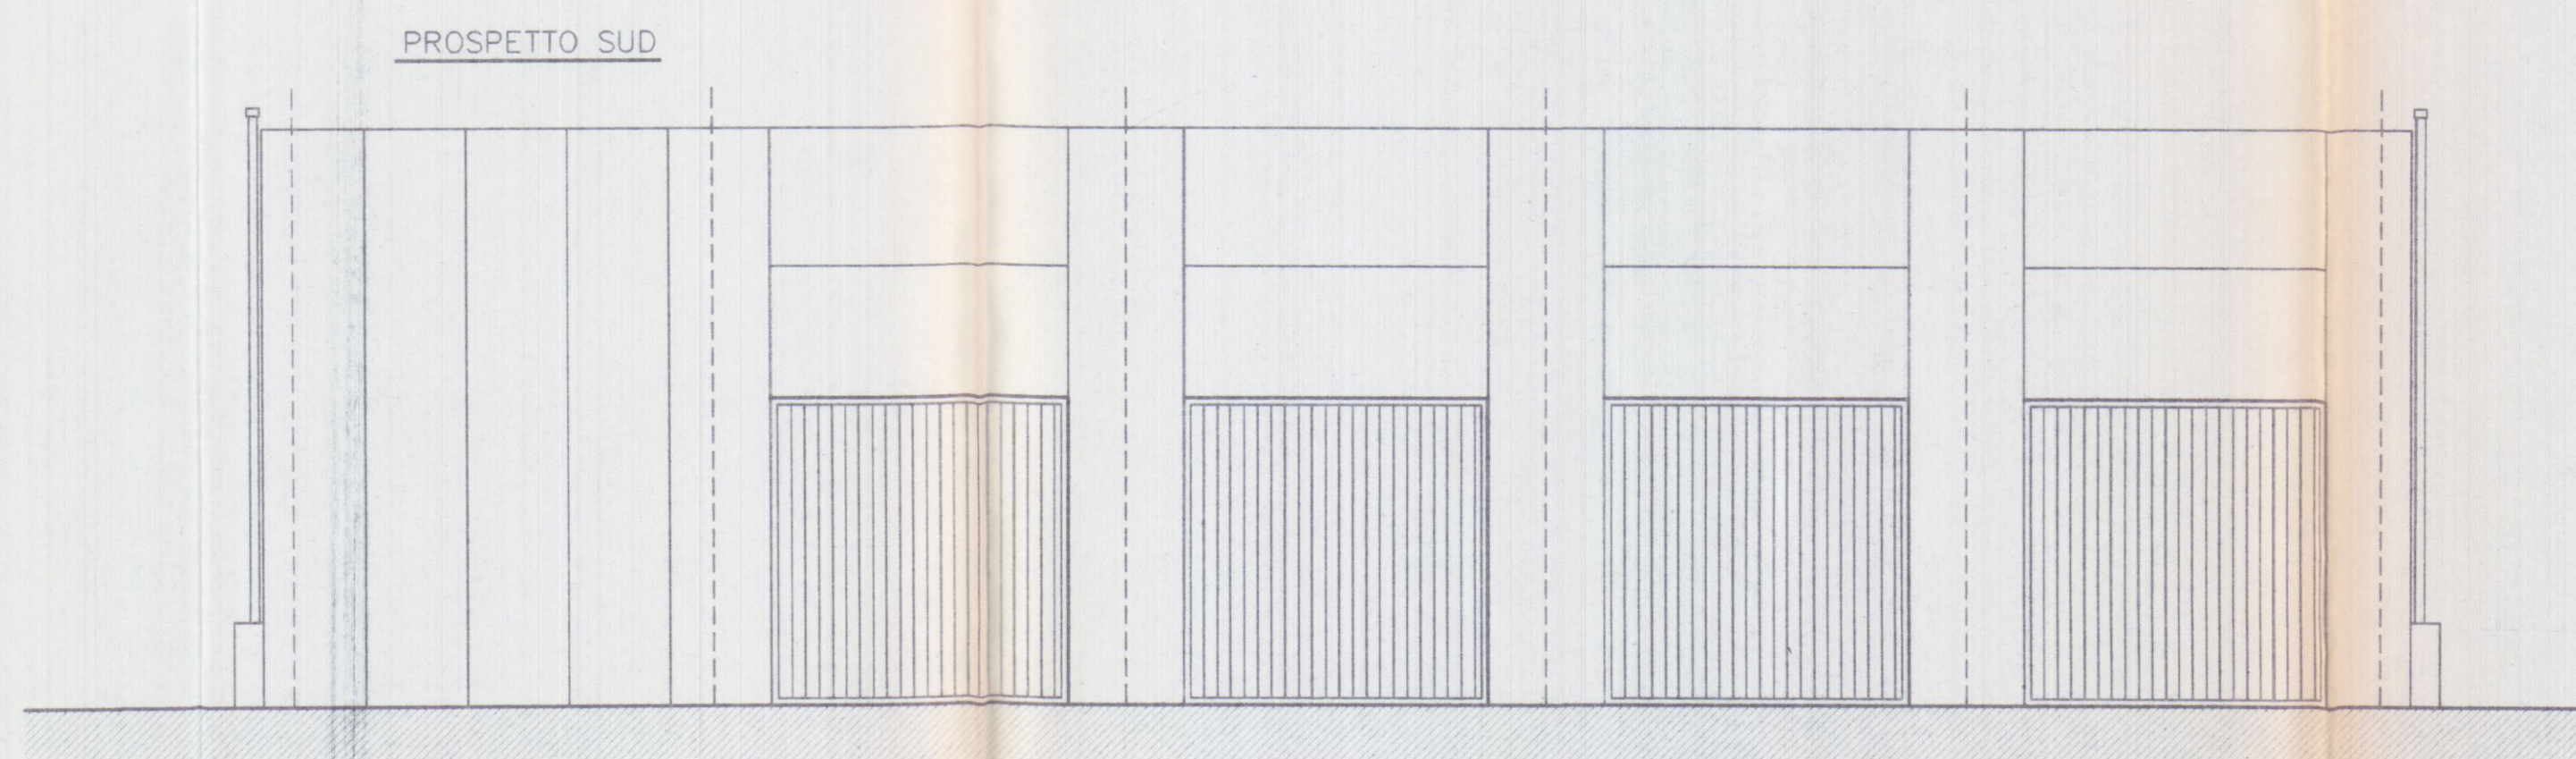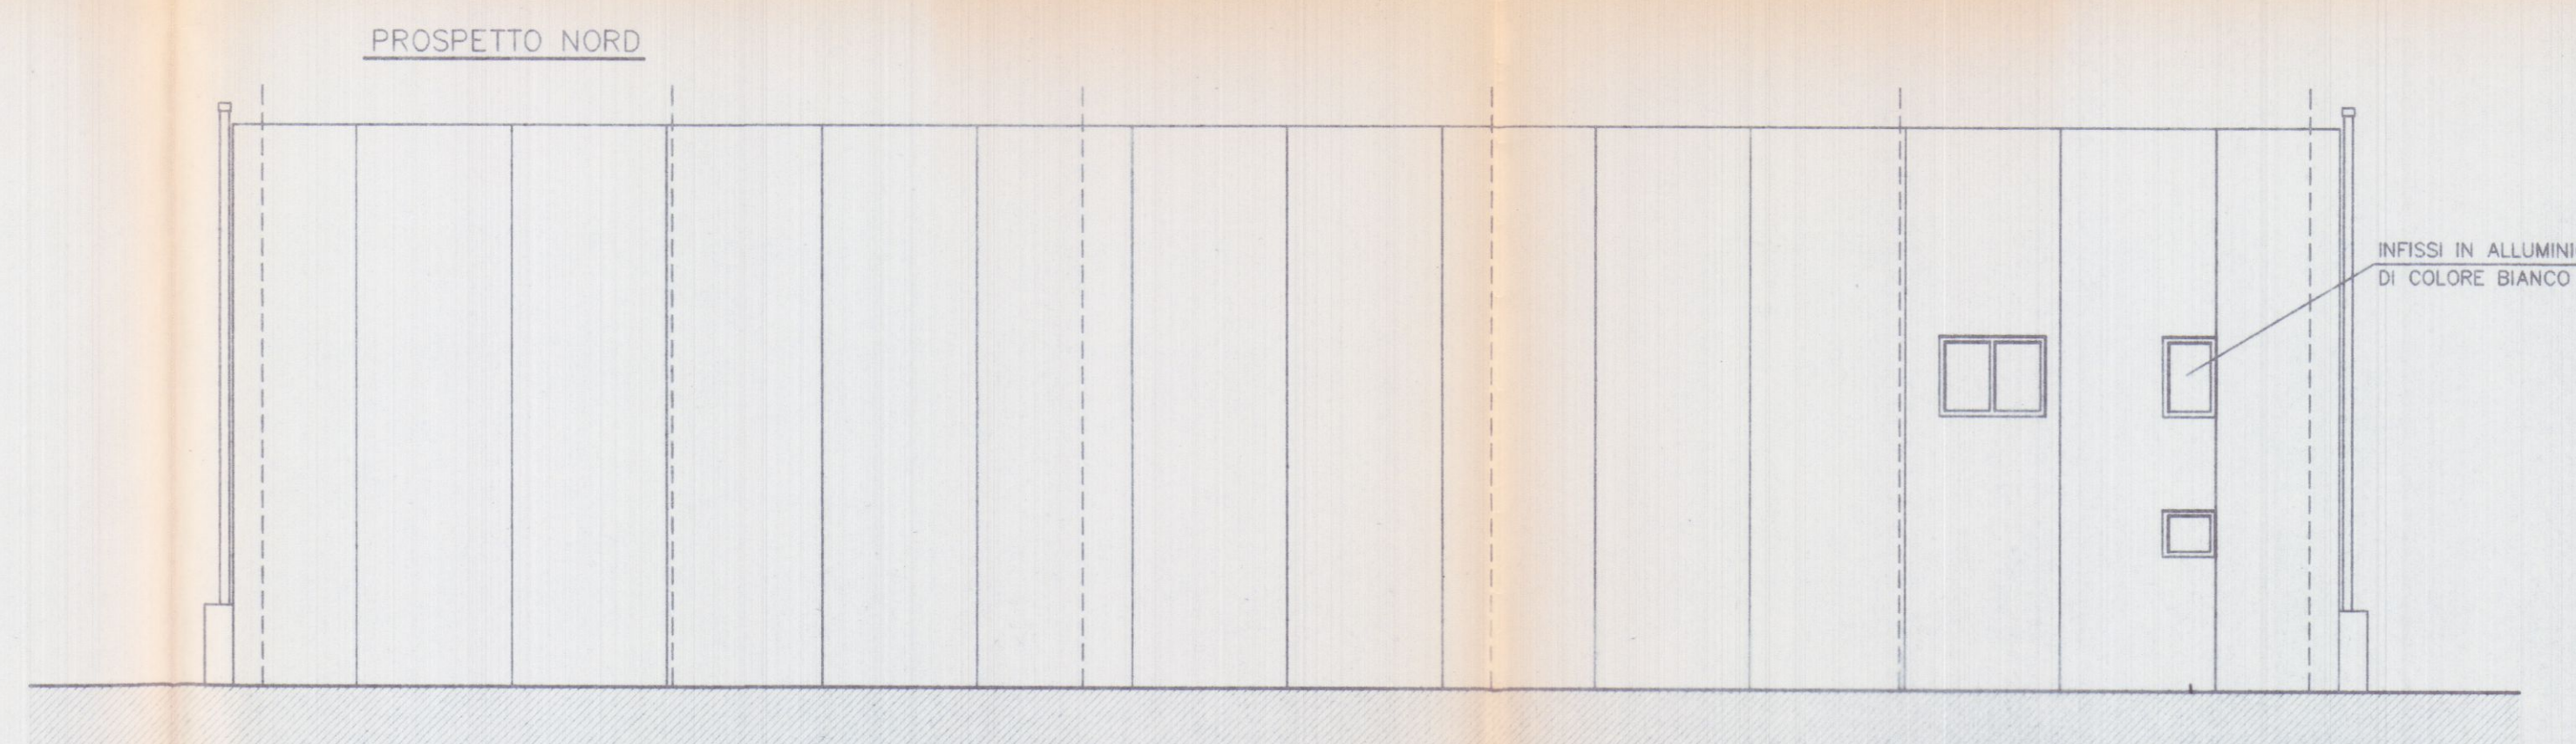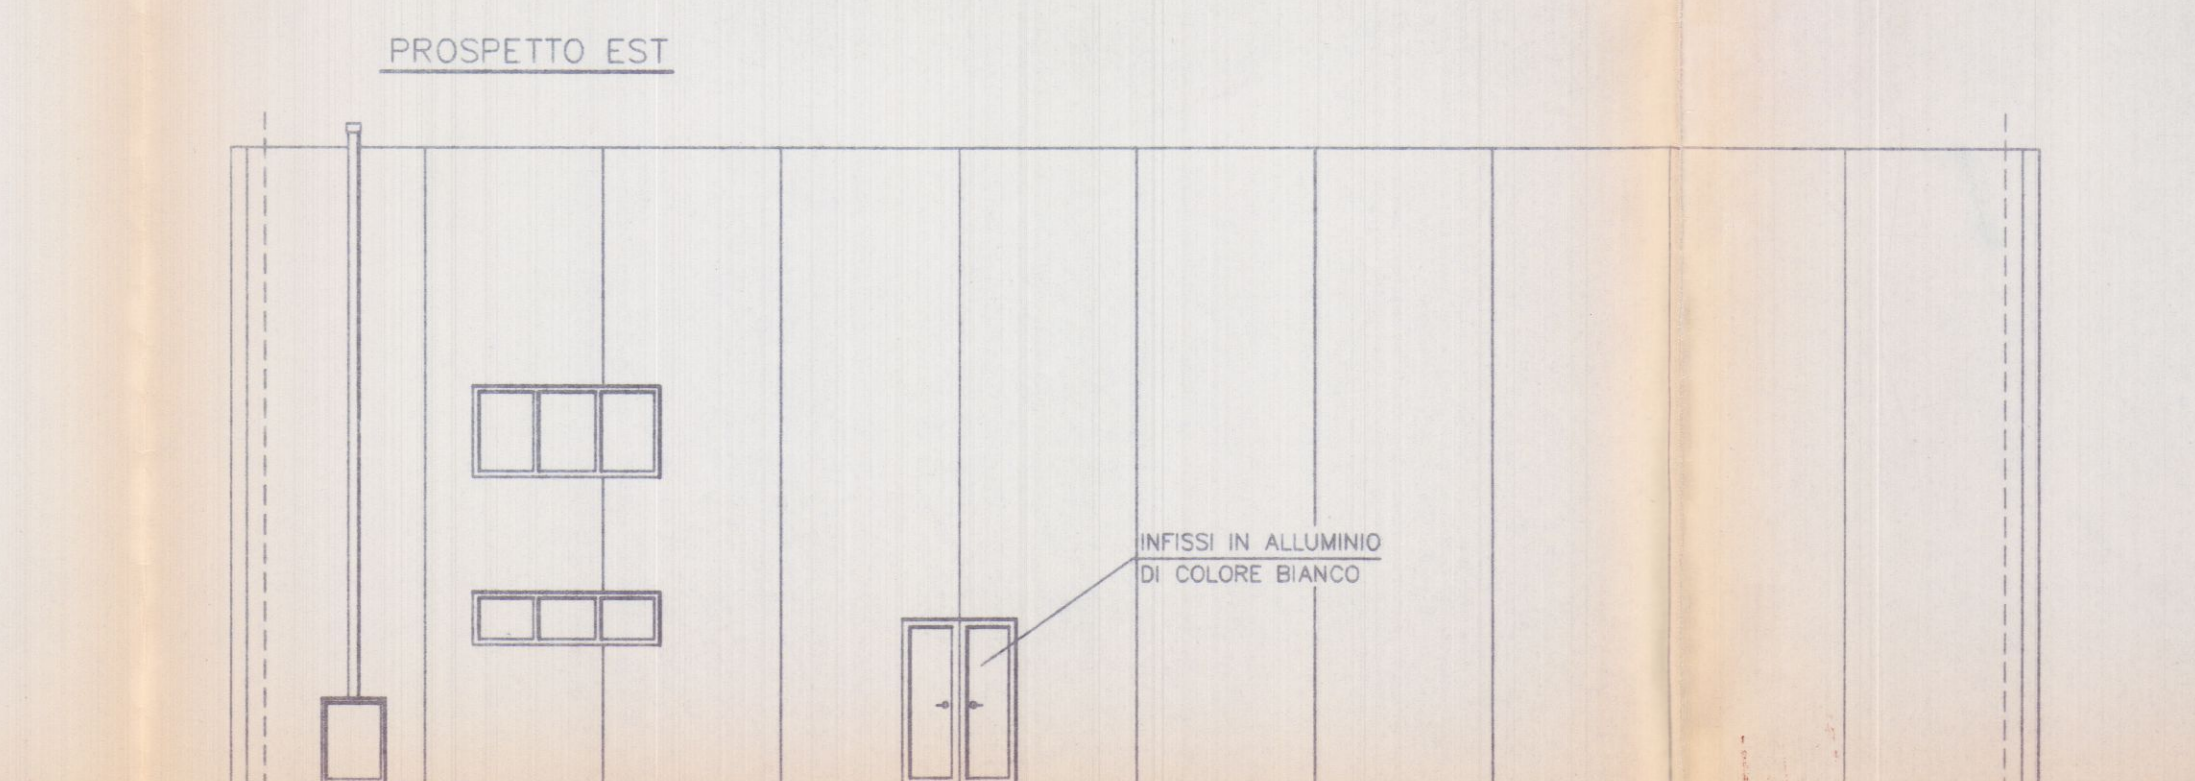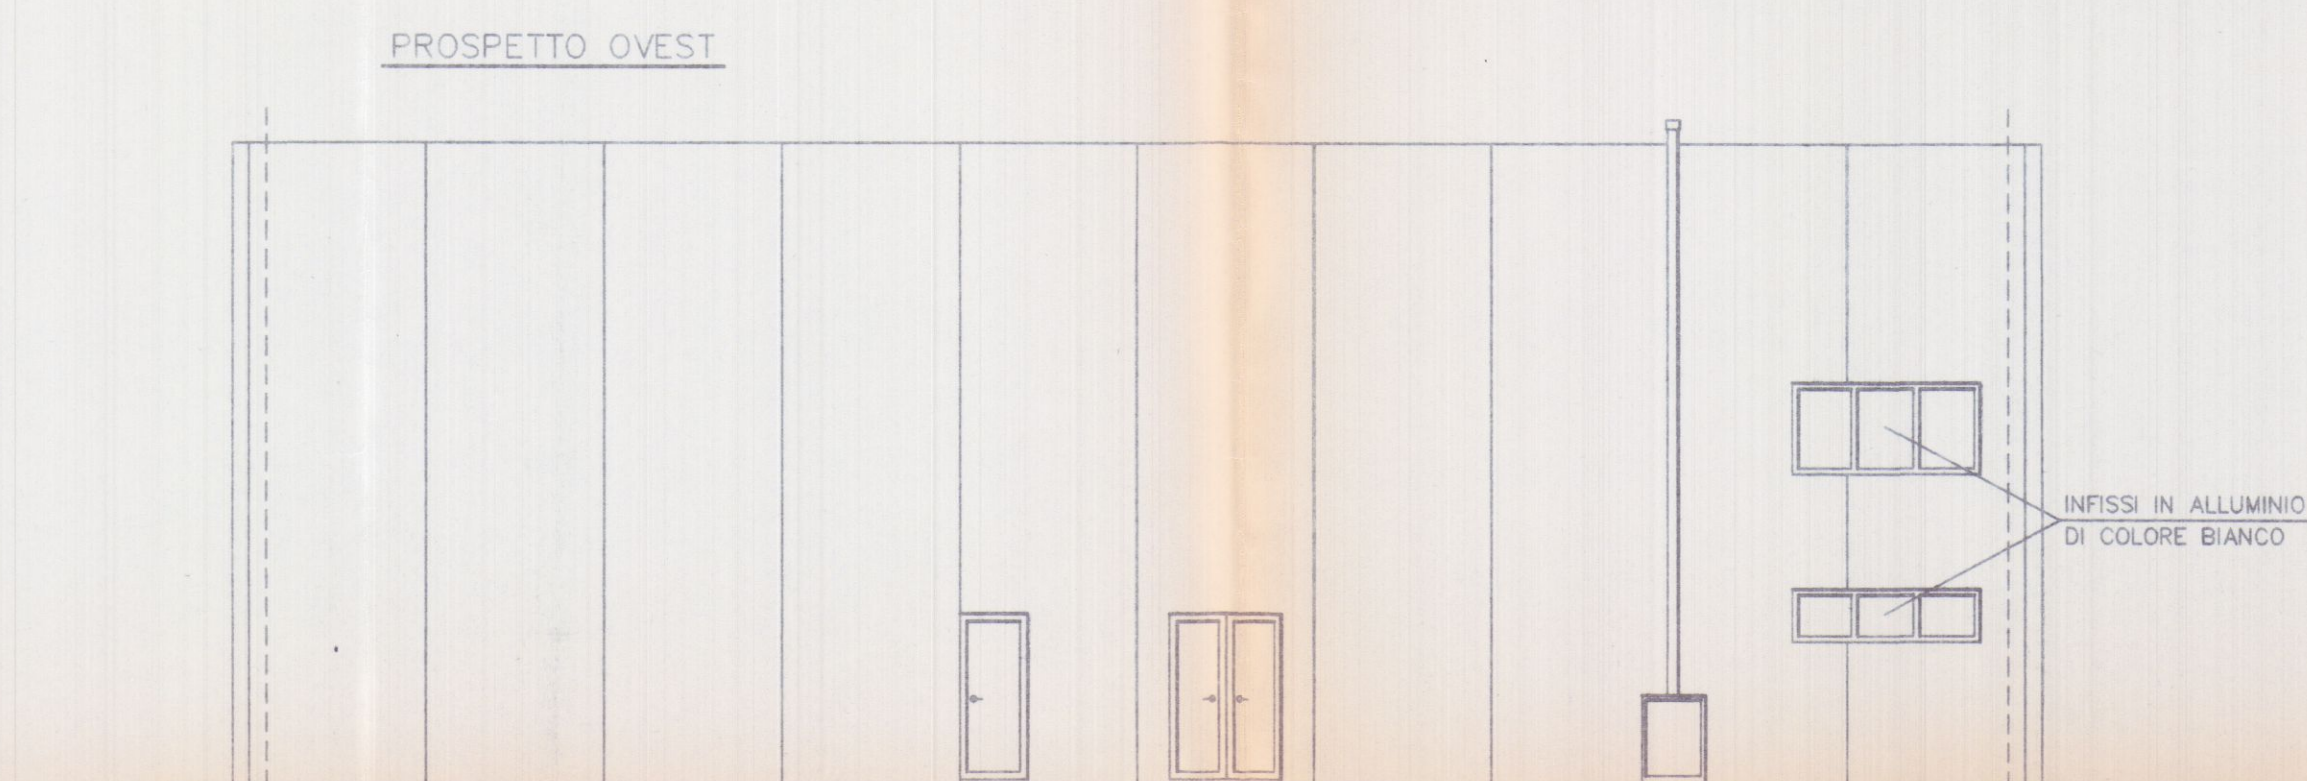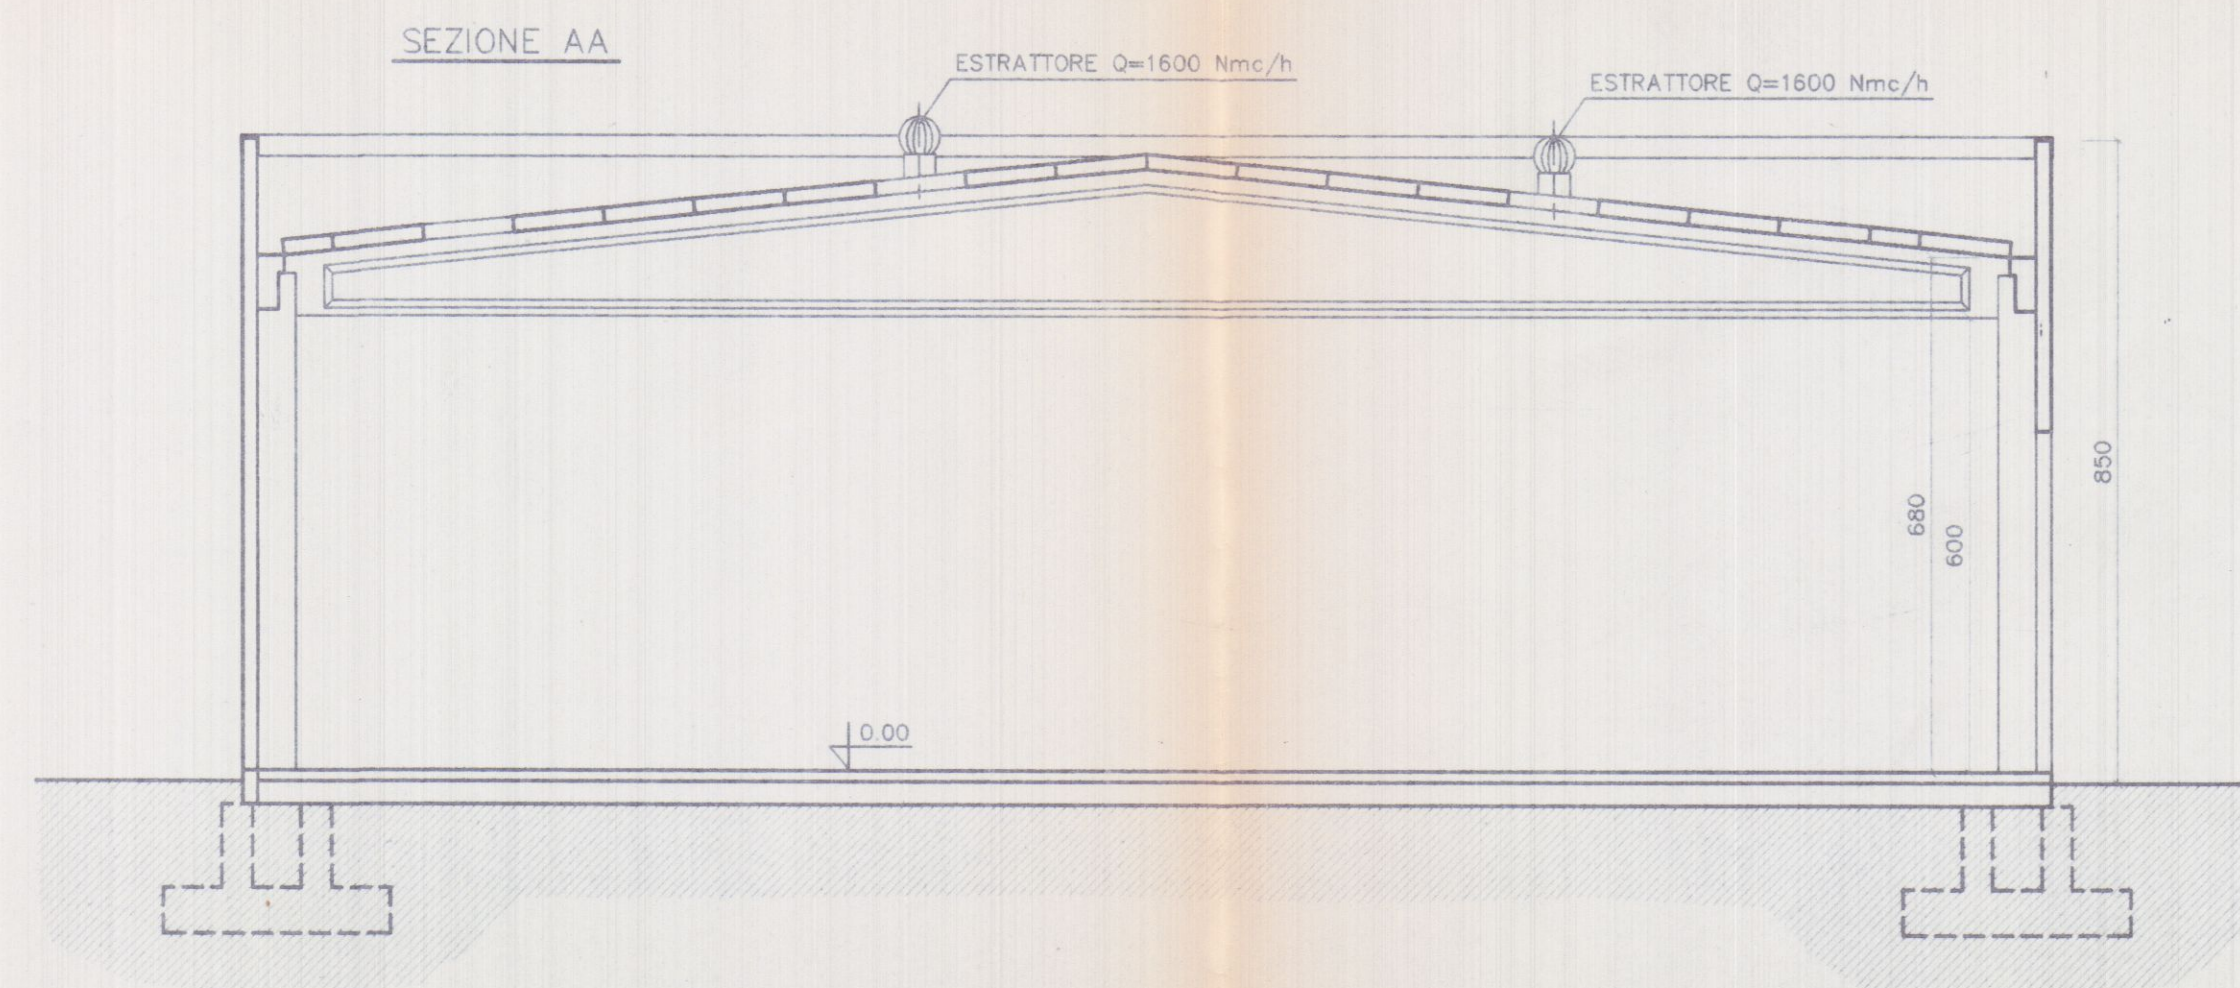

SO.GE.A. srl
Via G. P. ... n° 1/A
54031 ... CARRARA

21 MAR. 1993

GRUPPO OPERATIVO NUOVI INSIDAMENTI PRODUTTIVI
CARRARA

AUTOTRASPORTI COPPELLI FRANCO
Via Antica Massa, 4/b
54031 AVENZA (MS)
S. I. CPP PNC 47E31 B32C
partita IVA 00120150-39

RU.GEST SRL
Via ...
54031 ...
partita IVA 000768...

Planimetria di riferimento

D.N. DEGLI INGEGNERI DI MASSA CARRARA
Dott. Ing. **GIUSEPPE FRUZZETTI** 111
cod. Fis. FRZ GPP 46821 B832S

PROGETTAZIONE:
Studio Tecnico Ing. Giuseppe FRUZZETTI


COMMITTENTE: **AUTOTRASPORTI COPPELLI FRANCO**
SOGEA S.r.l.
RU.GEST S.r.l.

REV.	DATE	PRIMA USCITA DESCRIZIONE Description	DESIGN. Dwg.	CONTR. Chk.d	APPROV. Approv.d
PROPRIETA': A.Re.A. S.p.a.					
OGGETTO: RISTRUTTURAZIONE DI CAPANNONE INDUSTRIALE Area Retroportuale - Viale Zaccagna					
TITOLO: PROSPETTI - SEZIONE AA STATO DI PROGETTO					

SCALA - Scale 1/100
TAVOLA - Table 8

REV. 0

PLANIMETRIA GENERALE
SCALA 1/500

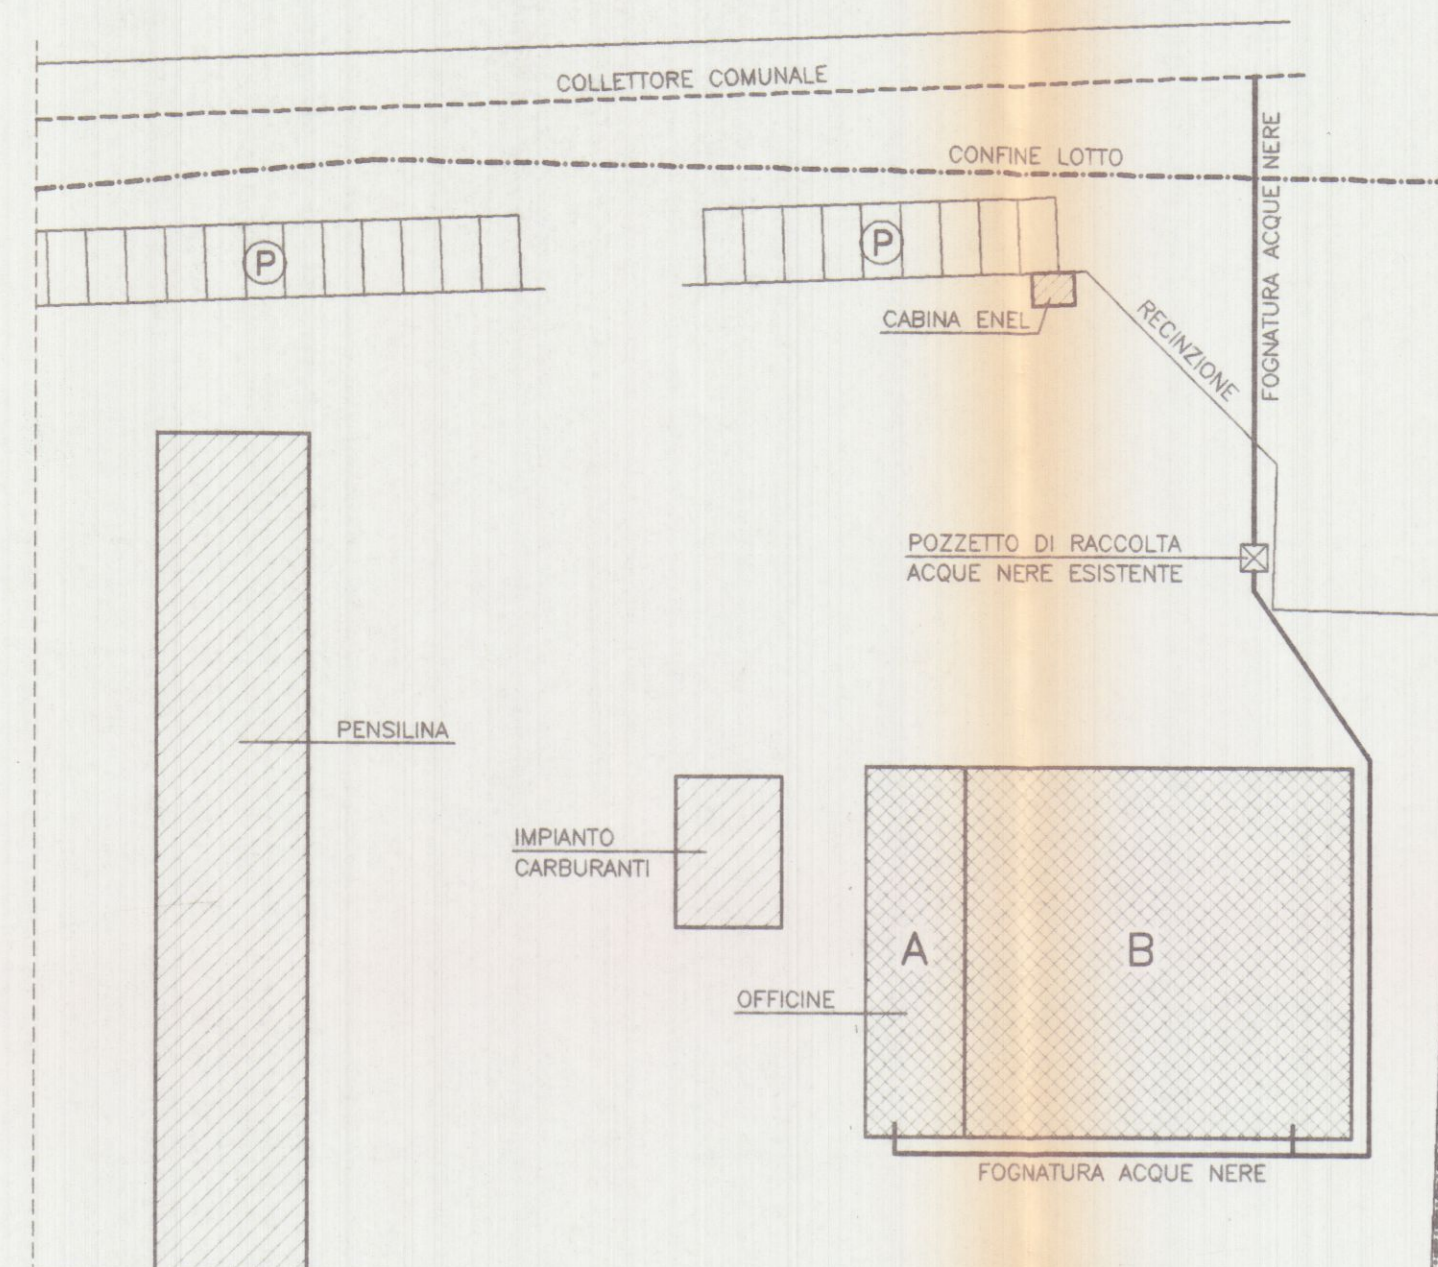


LOTTO	DESTINAZIONE	SUPERFICIE COPERTA	ALTEZZA	VOLUME
A	OFFICINA MECCANICA	MQ 160	ML 6,00	MC 960
B	OFFICINA MECCANICA	MQ 605	ML 6,00	MC 3630
TOTALE		MQ 765		MC 4590

LEGENDA

	FABBRICATO ESISTENTE
	FABBRICATO ESISTENTE DA RISTRUTTURARE
	CONFINO LOTTO
	FOGNATURA COMUNALE
	FOGNATURA ACQUE NERE
	PARCHEGGI ESISTENTI

PLANIMETRIA GENERALE
SCALA 1/2000

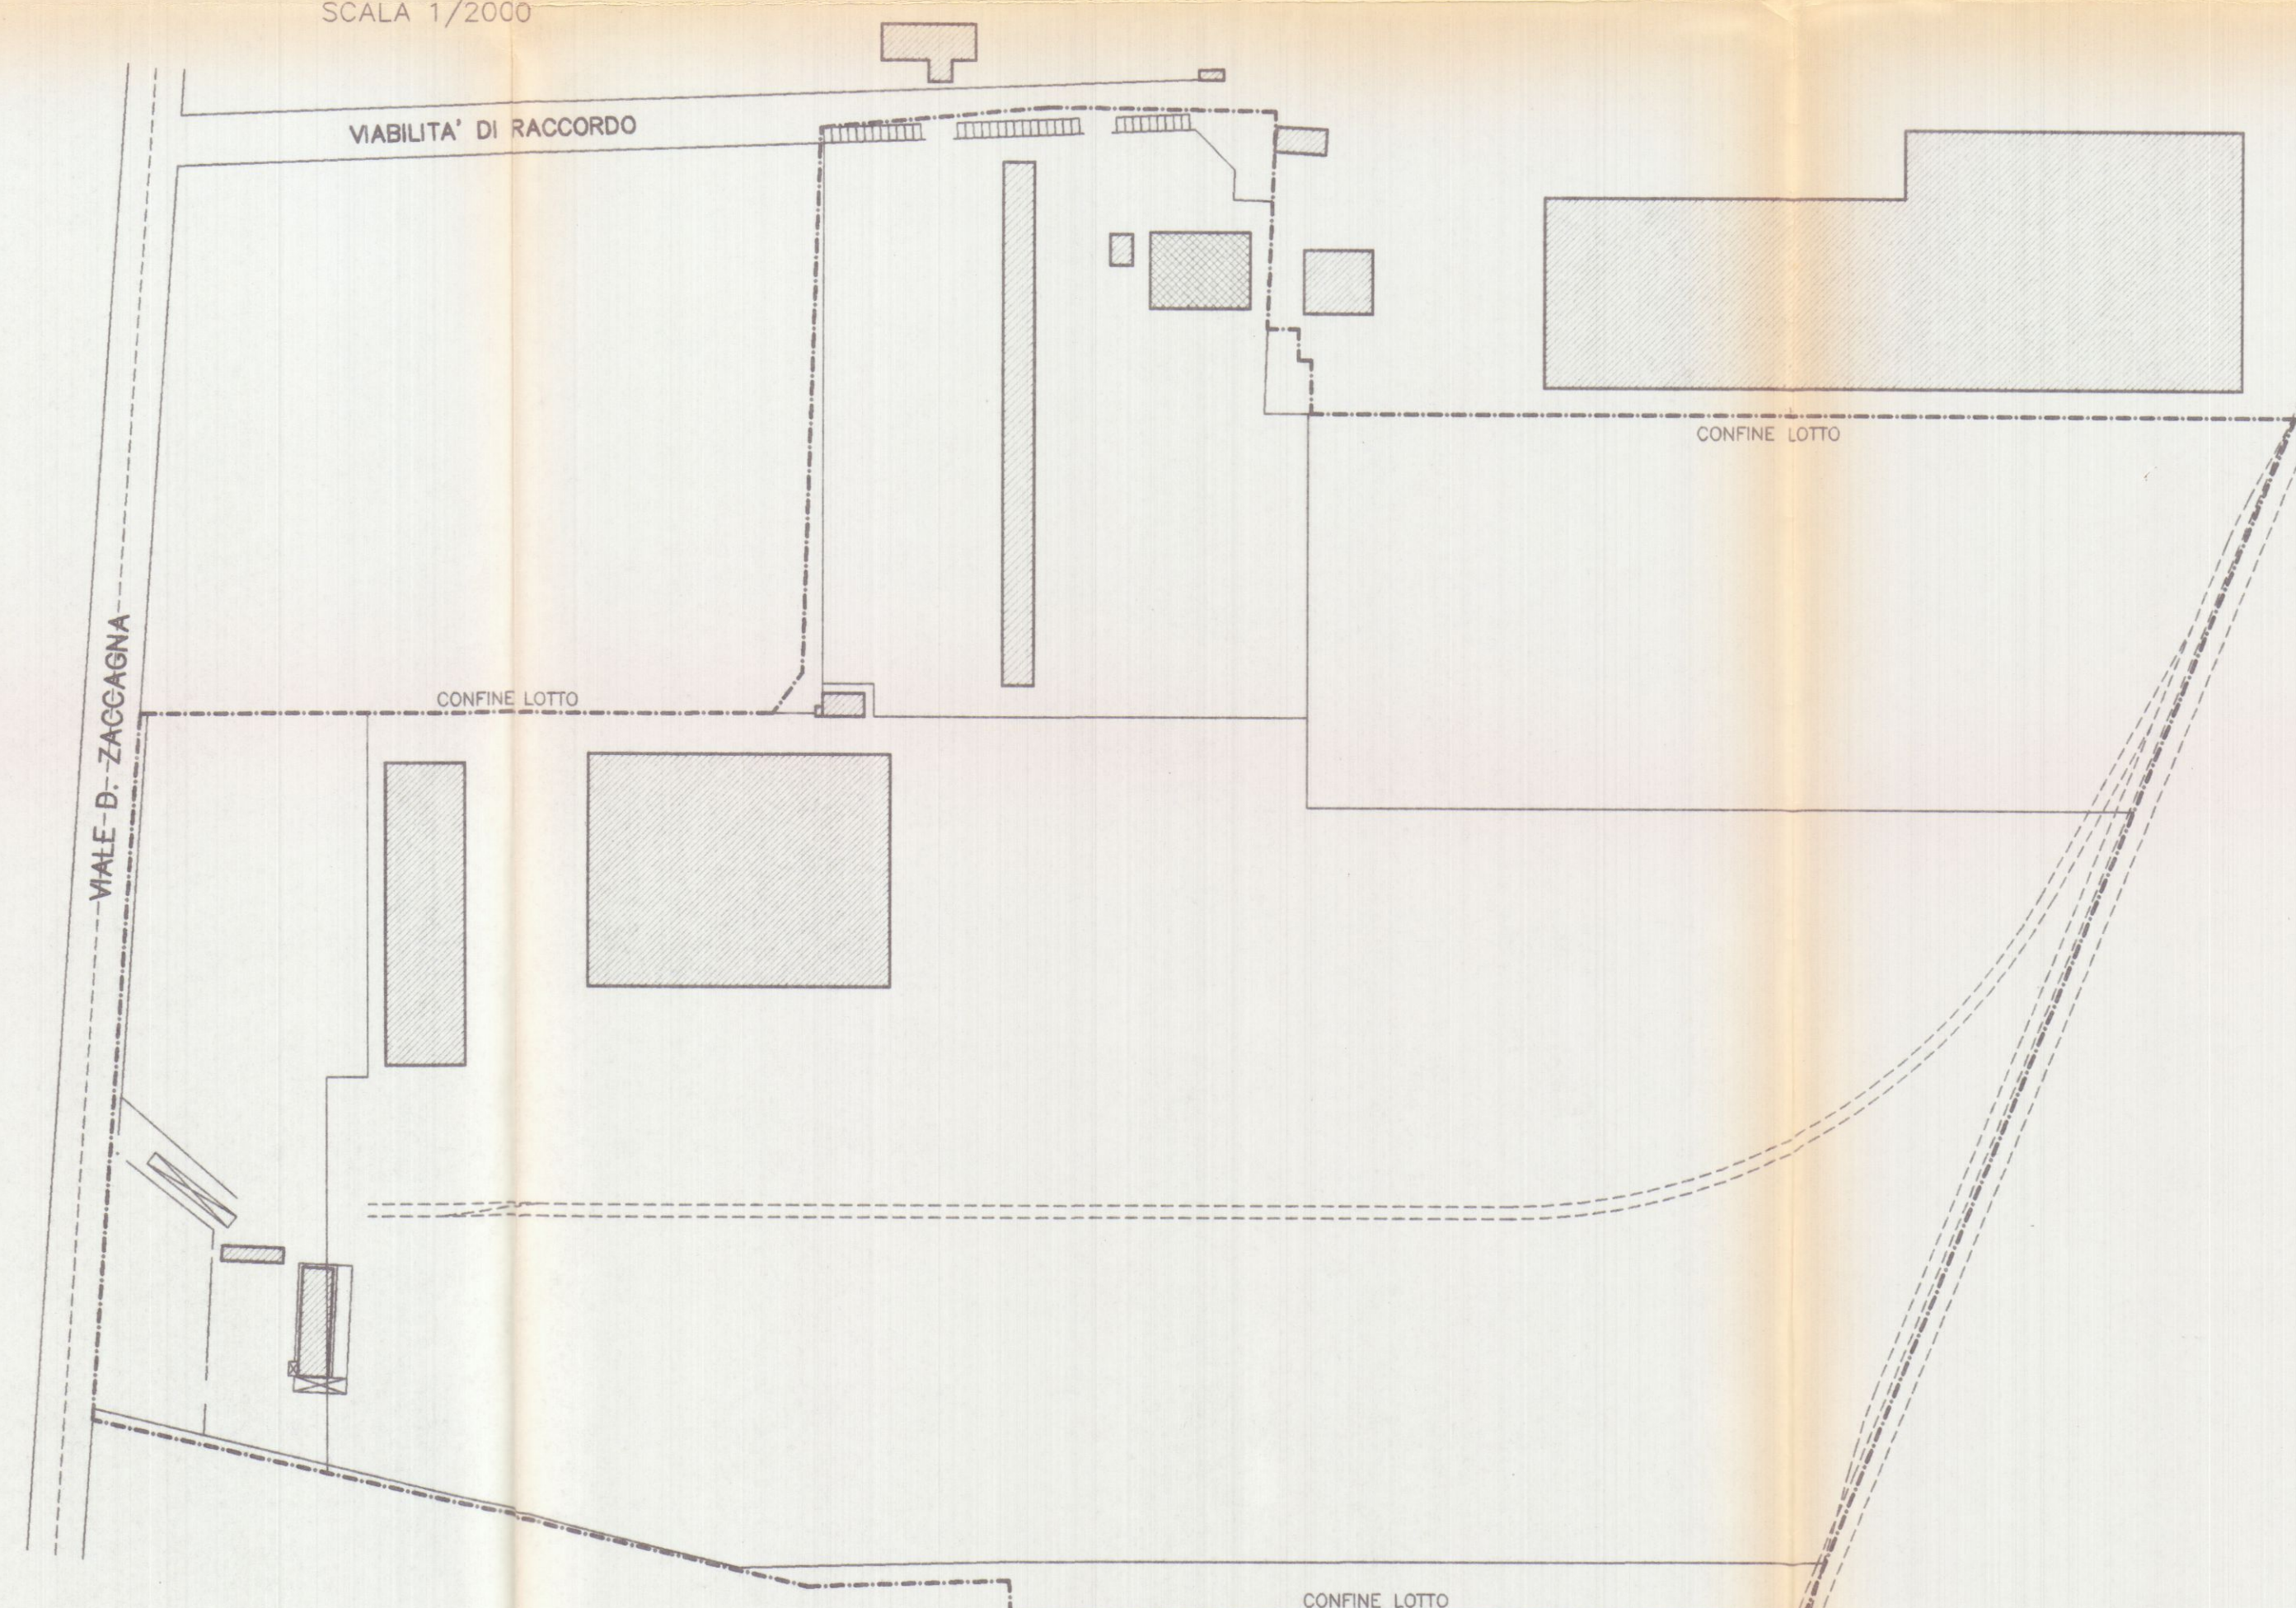

SO.GE.A. srl
Viale G. Galilei N° 4/A
54031 AVENZA CARRARA

AUTOTRASPORTI
COPELLI FRANCO
Via Antica Massa, 4/a
54031 AVENZA (MS)
c.f. CPP FNC 47E31 B832C
partita IVA 0612090459

16 SET. 1998

APPROVATO


Planimetria di riferimento

PROGETTAZIONE:

Studio Tecnico Ing. Giuseppe FRUZZETTI

COMMITTENTE:

SOGEA S.r.l.

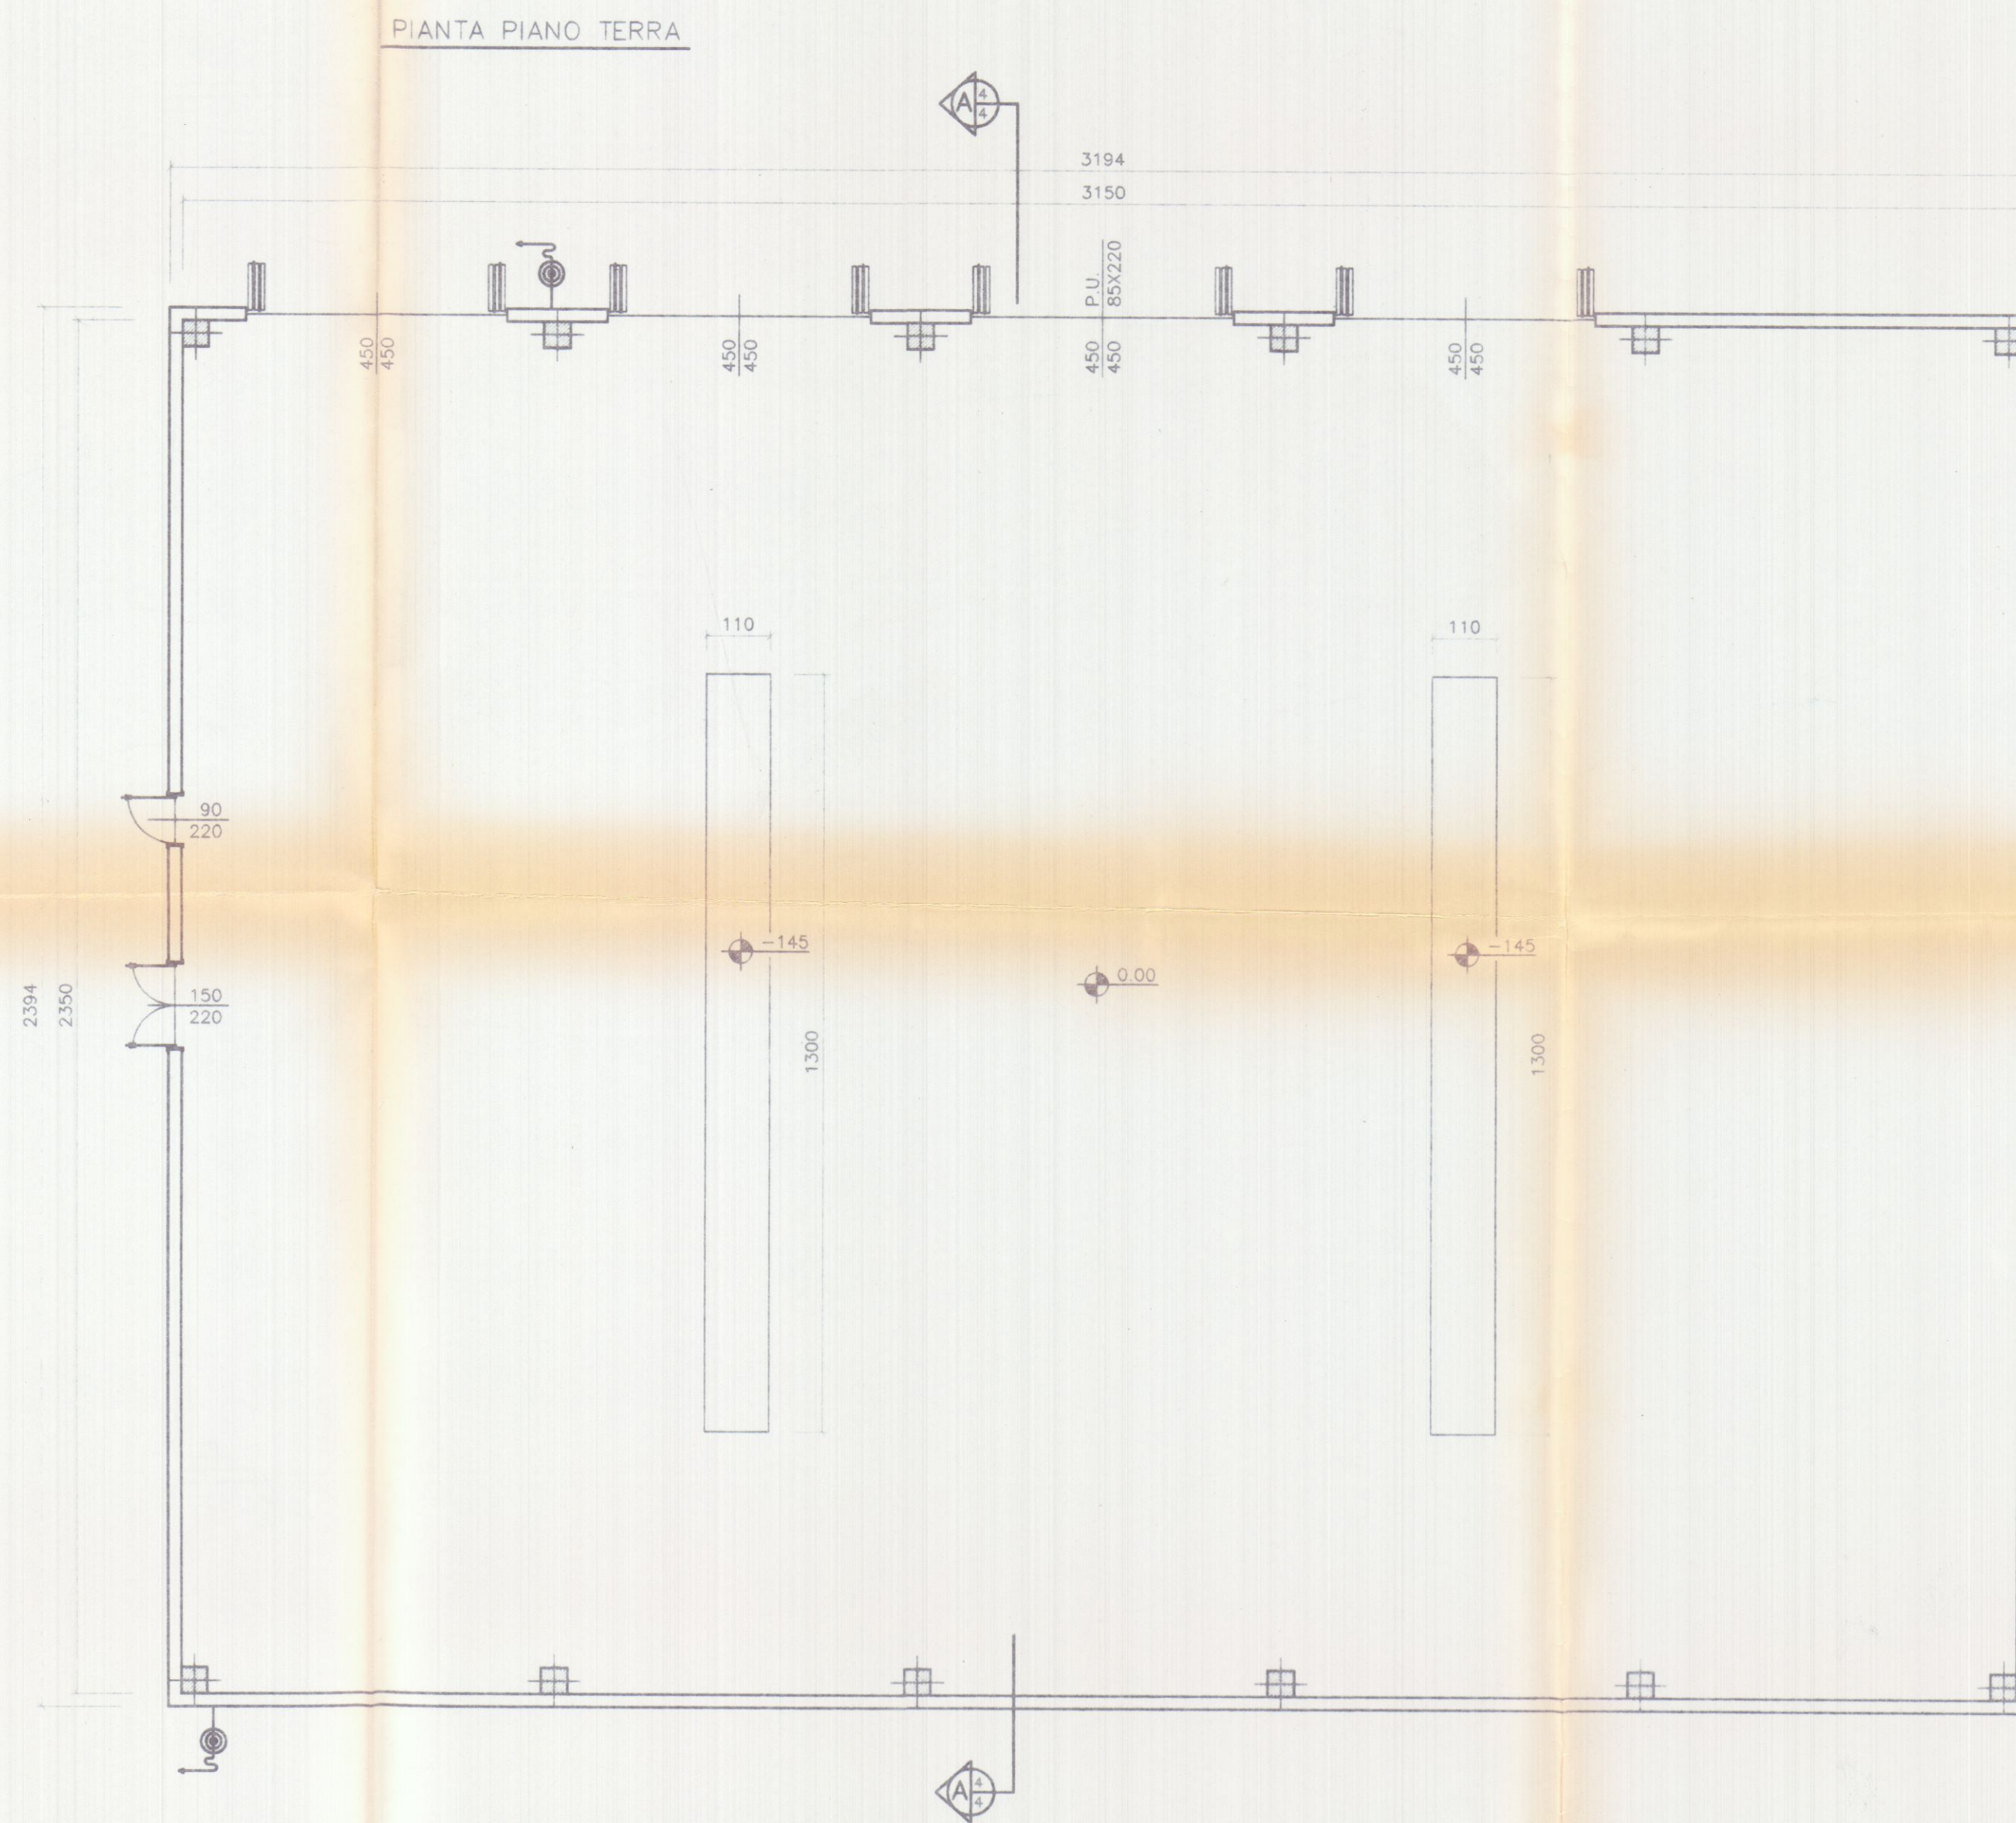

SO.GE.A. srl
Viale G. Galilei N° 1/A
54031 AVENZA CARRARA

AUTOTRASPORTI
COPELLI FRANCO
Via Artico 1084/A
54031 AVENZA (MS)
c. I. CPP ENG. 151 B32C
partita IVA 01090150

APPROVATO

Planimetria di riferimento

PROGETTAZIONE:
Studio Tecnico Ing. Giuseppe BRUZZETTI

COMMITTENTE:
SOGEA S.r.l.

PRIMA USCITA

REV. DATE DESCRIZIONE DESIGN. CONTR. APPROV. Date Date Description Dwg. Chg. d. Approv. d.

PROPRIETA': **A.Re.A. S.p.a.**

OGGETTO:
RISTRUTTURAZIONE DI CAPANNONE INDUSTRIALE
Area Retroportuale - Viale Zaccagna

TITOLO:
PIANTA PIANO TERRA
STATO ATTUALE

16 SET. 1998


1/100

2

2_PT_ES

0

PIANTA COPERTURA

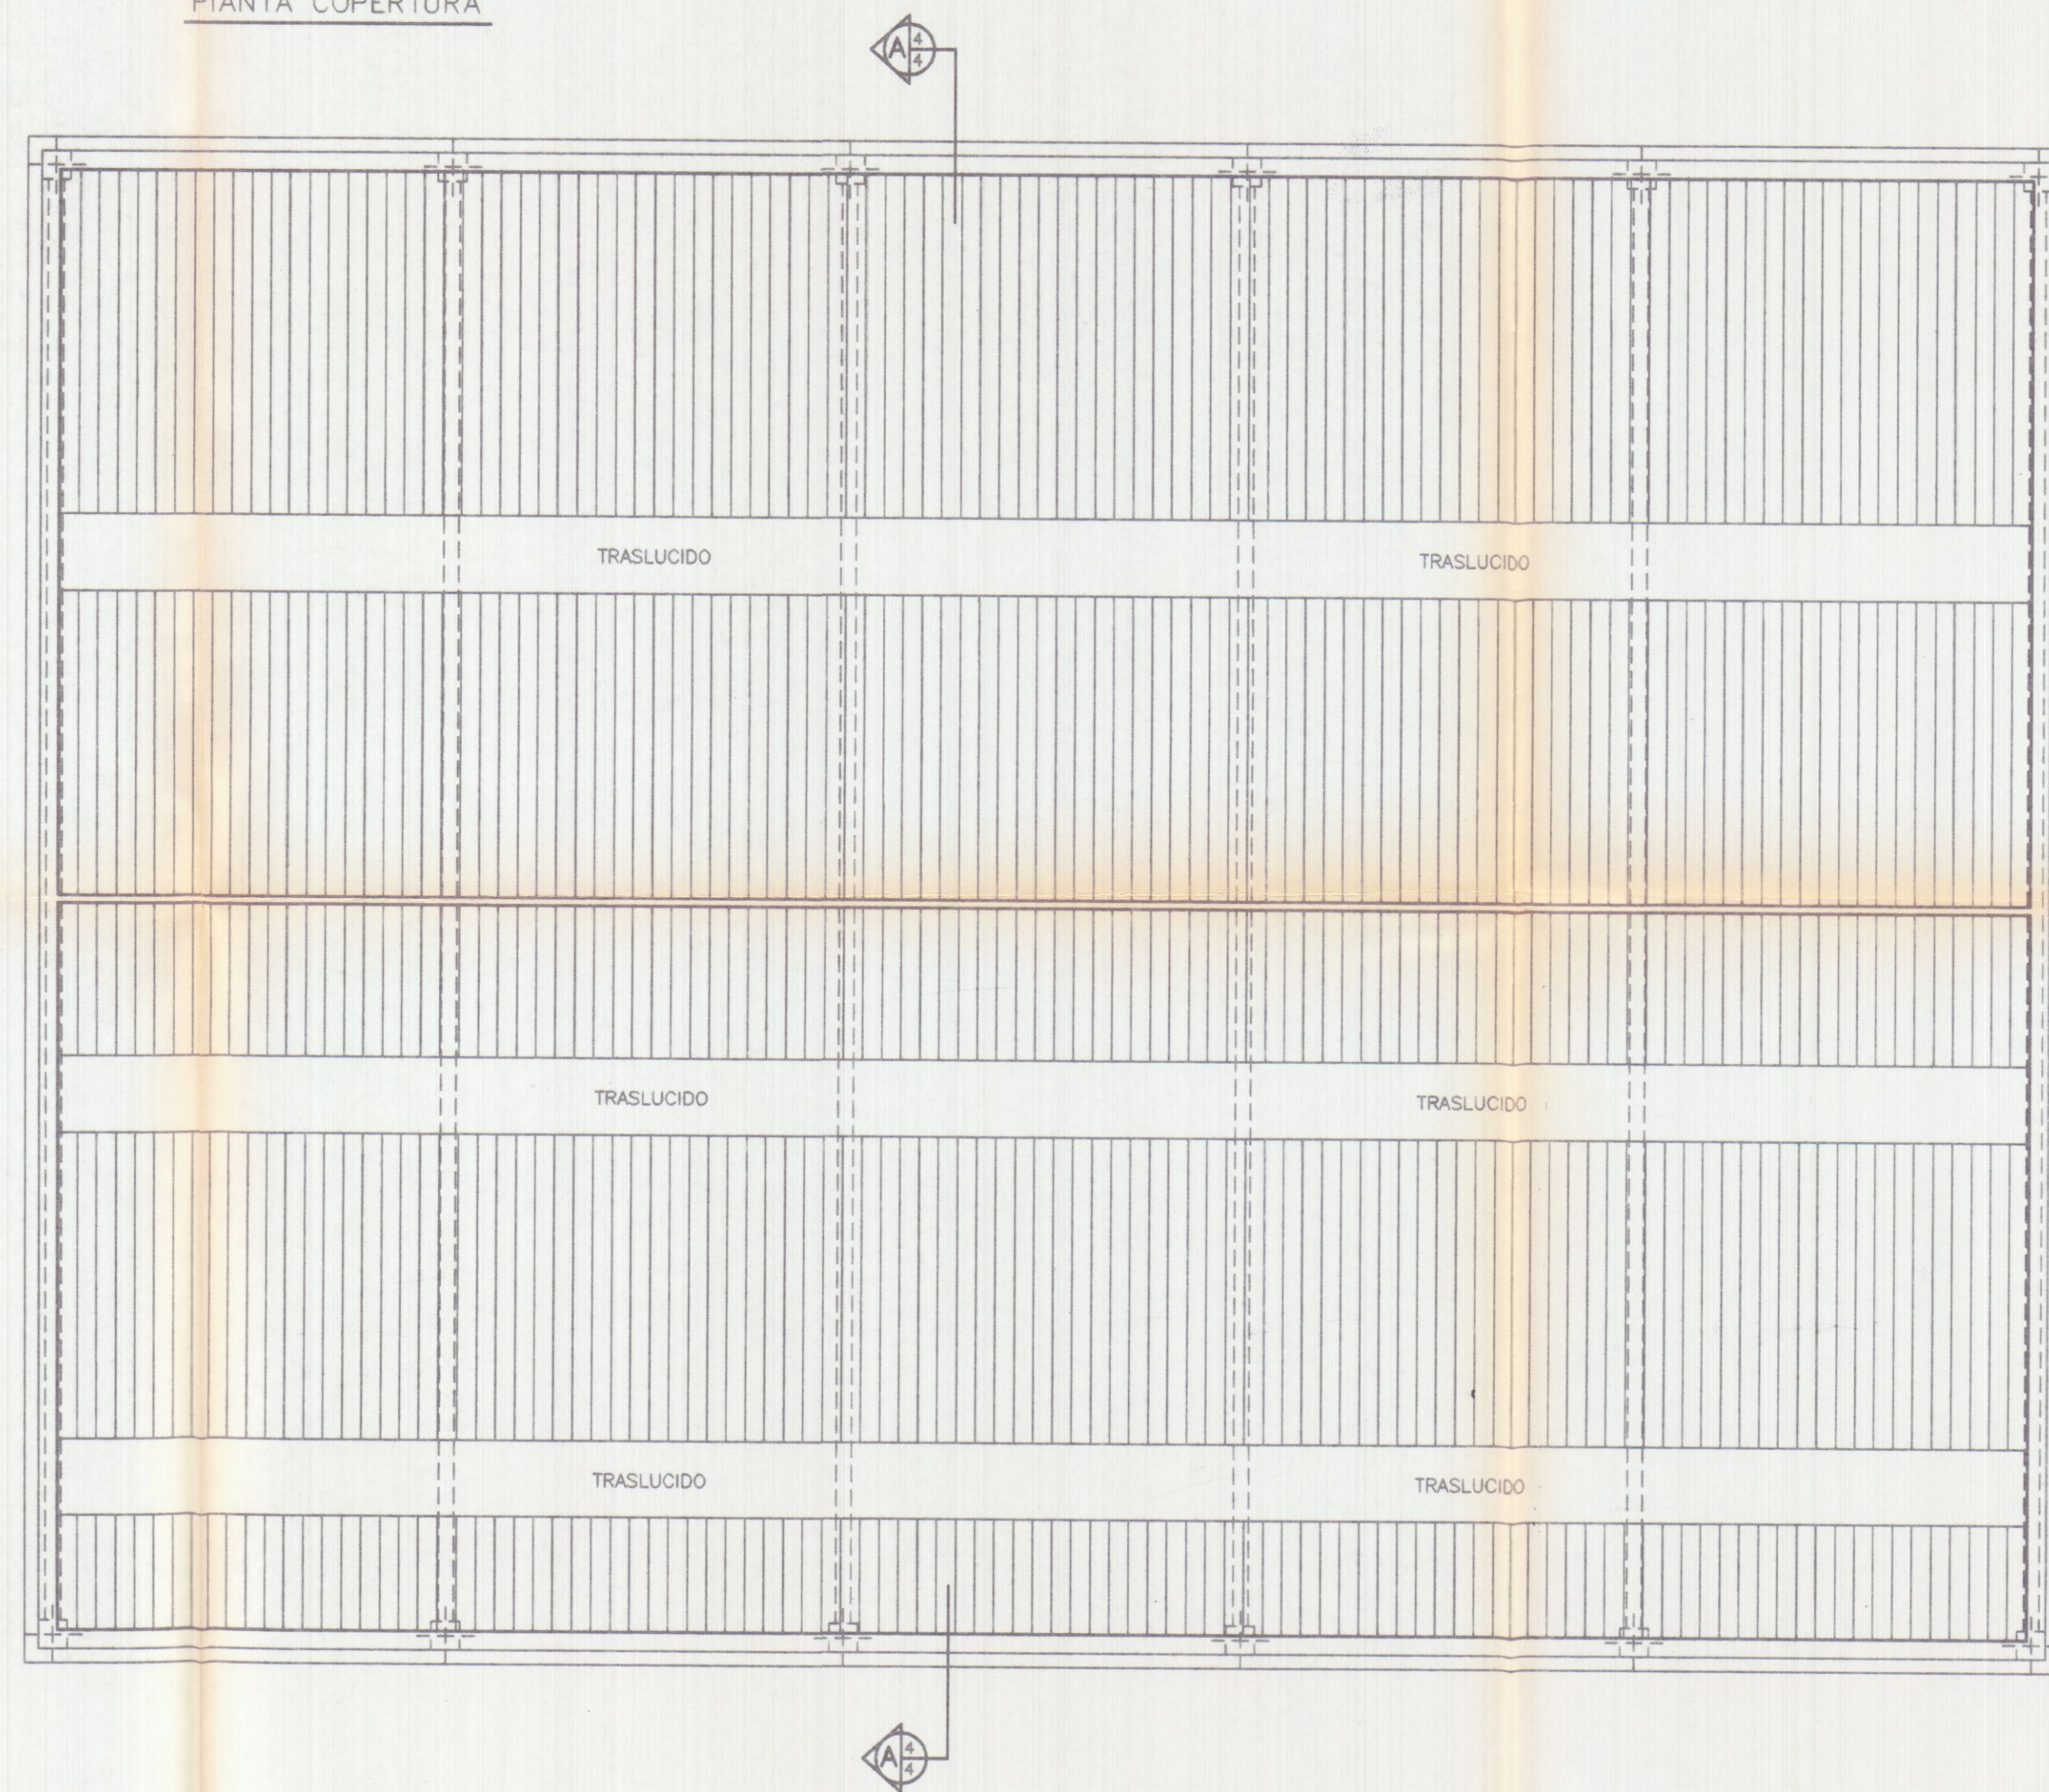

SOGEA S.r.l.
Viale G. Galilei N° 1/A
54031 AVENZA CARRARA

AUTOTRASPORTI COPPELLI FRANCO
Via Antica Massa, 4/a
54031 AVENZA CARRARA (MS)
c. i. CPP FNC 4781 B.32C
partita IVA 00140700459

APPROVATO


Planimetria di riferimento

PROGETTAZIONE:
Studio Tecnico Ing. Giuseppe FRUZZETTI


COMMITTENTE:
SOGEA S.r.l.

REV.	DATE	PRIMA USATA	DESIGN	CONTR.	APPROV.
		DESCRIPTION	Dwg	Chk.d	Approv.d
PROPRIETA': A.Re.A. S.p.a.			File		
OGGETTO: RISTRUTTURAZIONE DI CAPANNONE INDUSTRIALE Area Retroportuale - Viale Zaccagna			SCALA - Scale 1/100		
TITOLO: PIANTA COPERTURA STATO ATTUALE			TAVOLA - Table 3		


SEZIONE AA

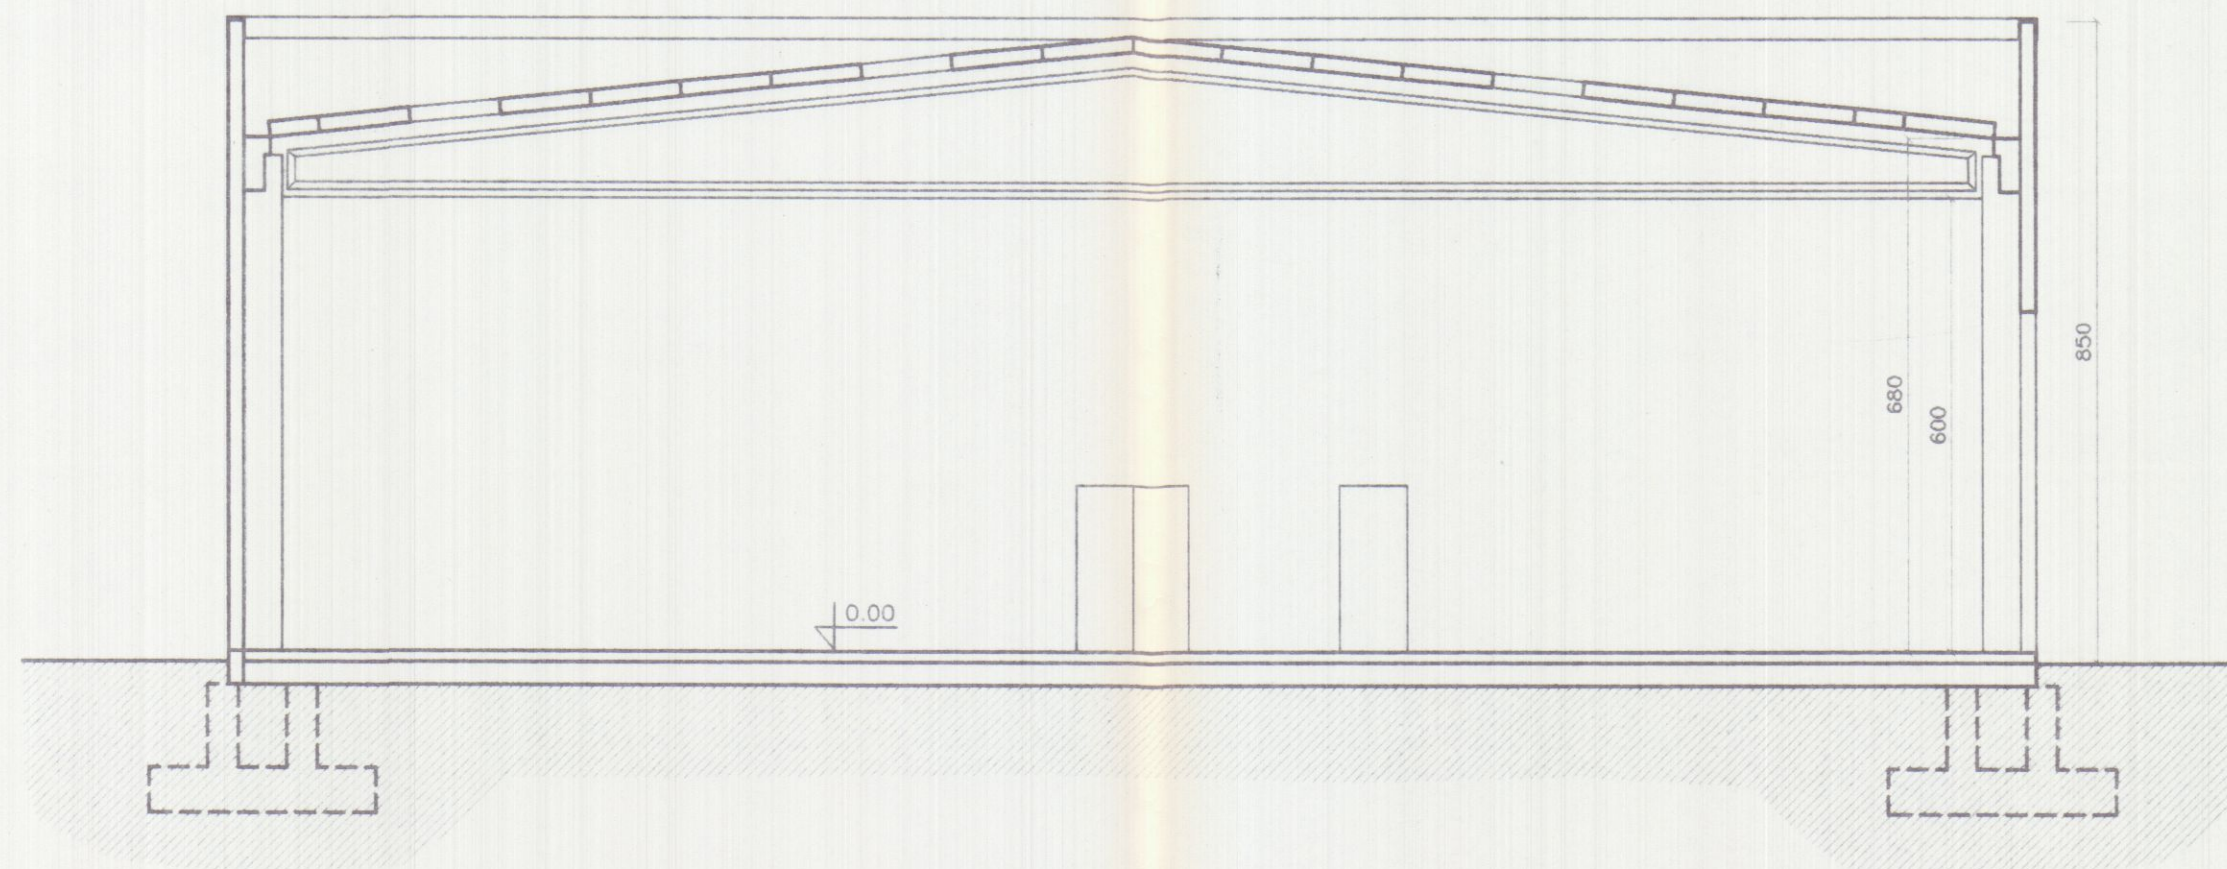


PROSPETTO OVEST

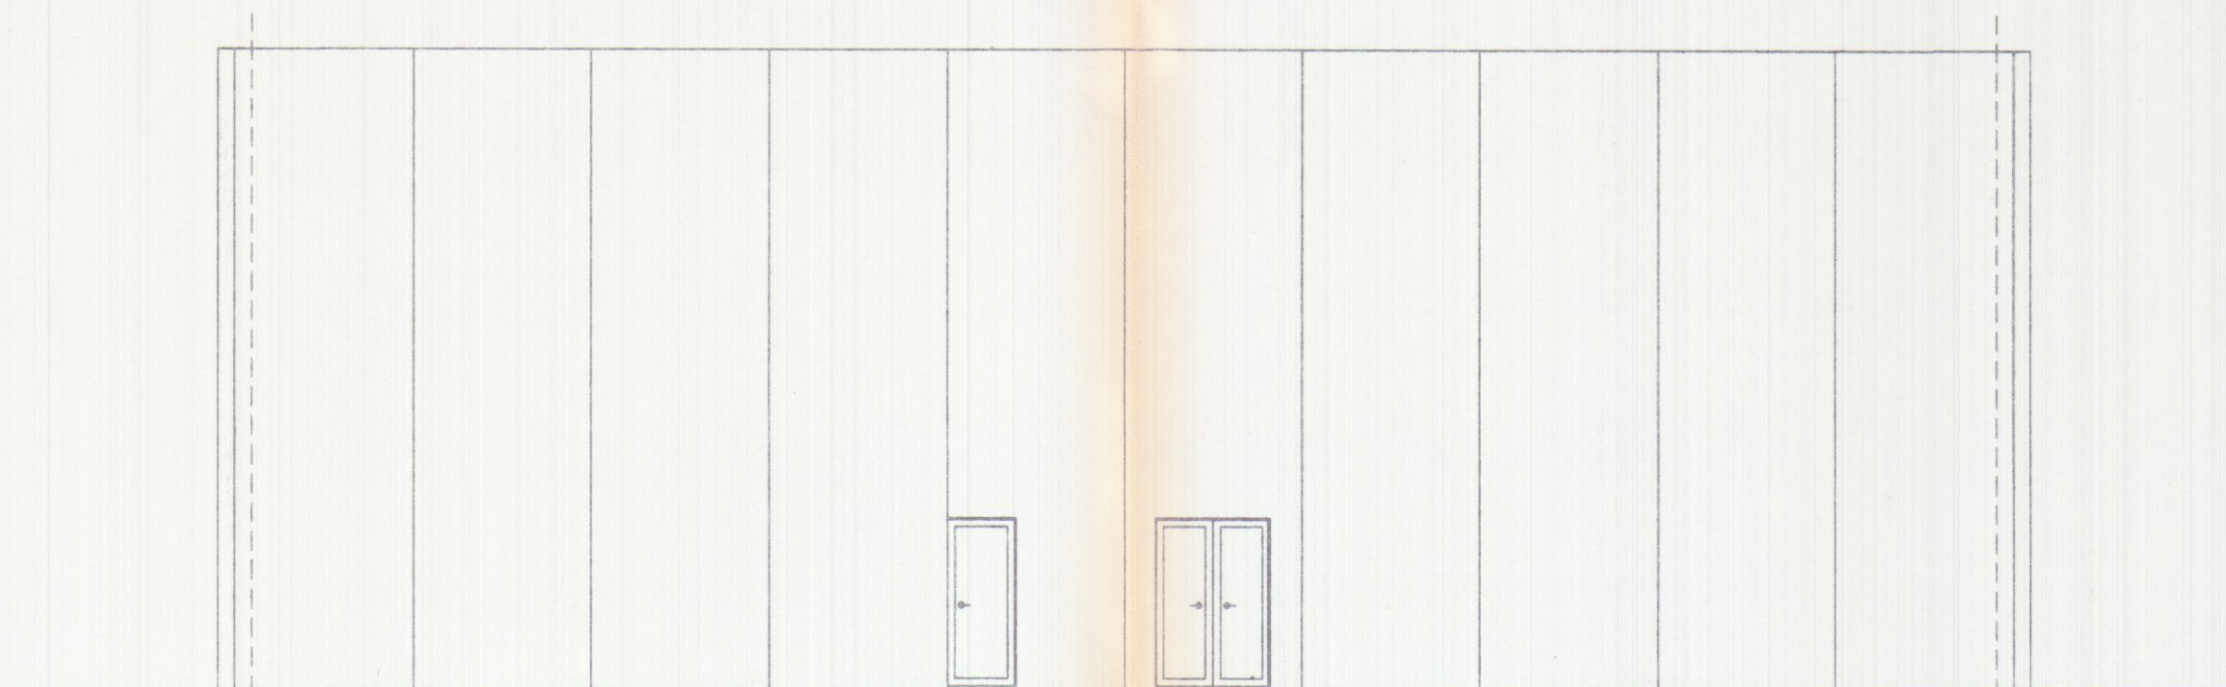


PROSPETTO EST

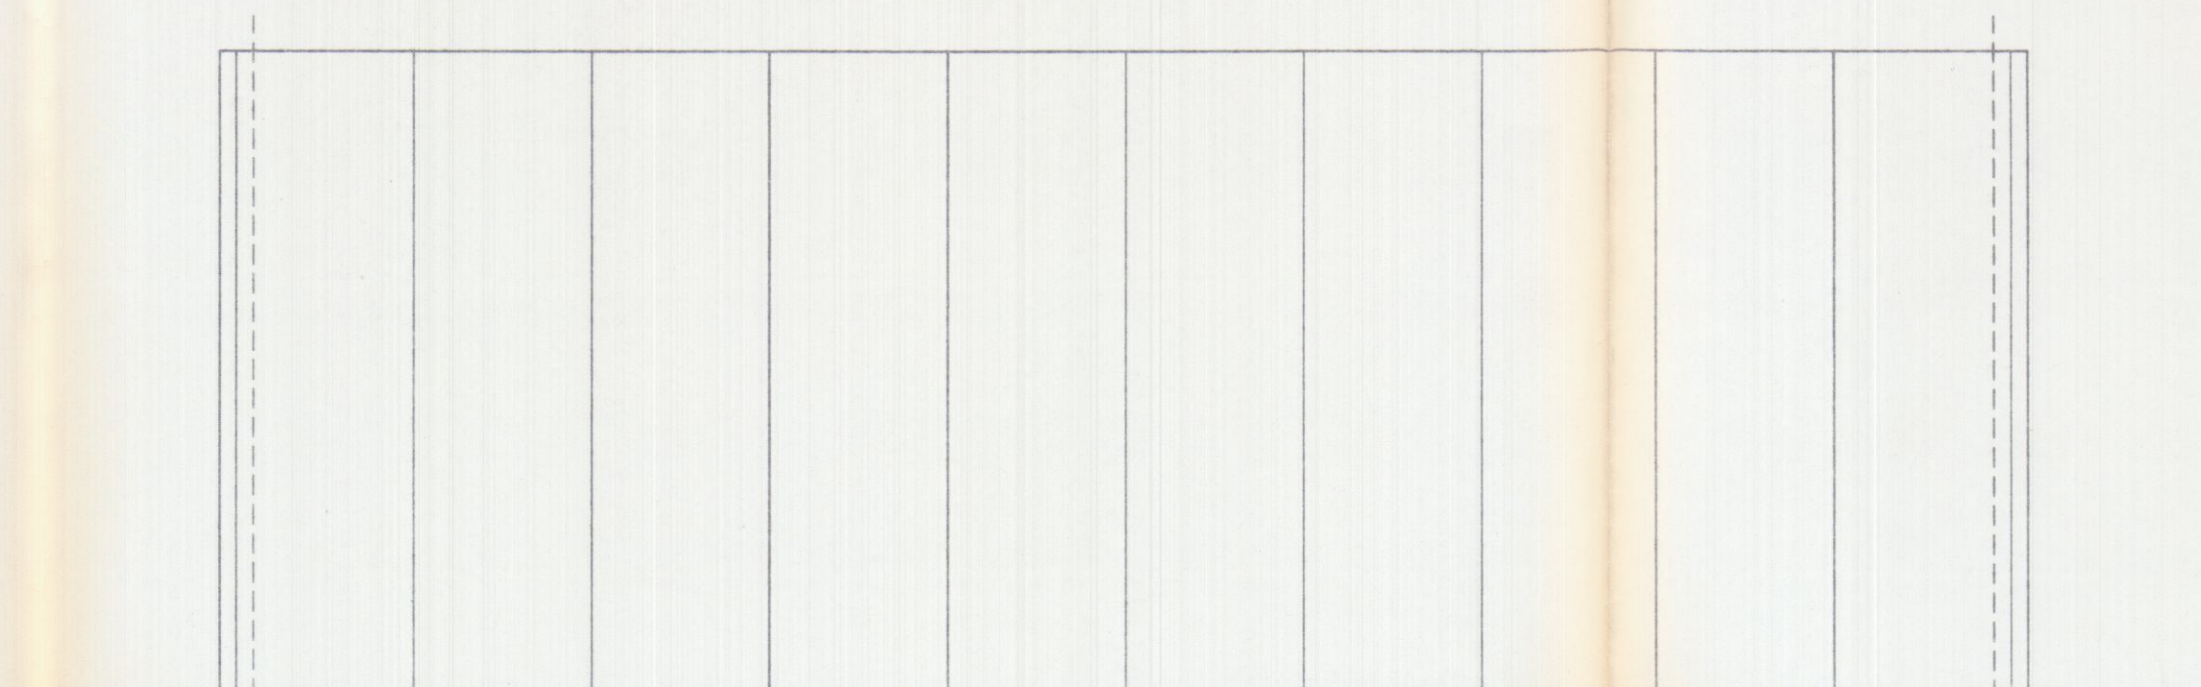

PROSPETTO NORD

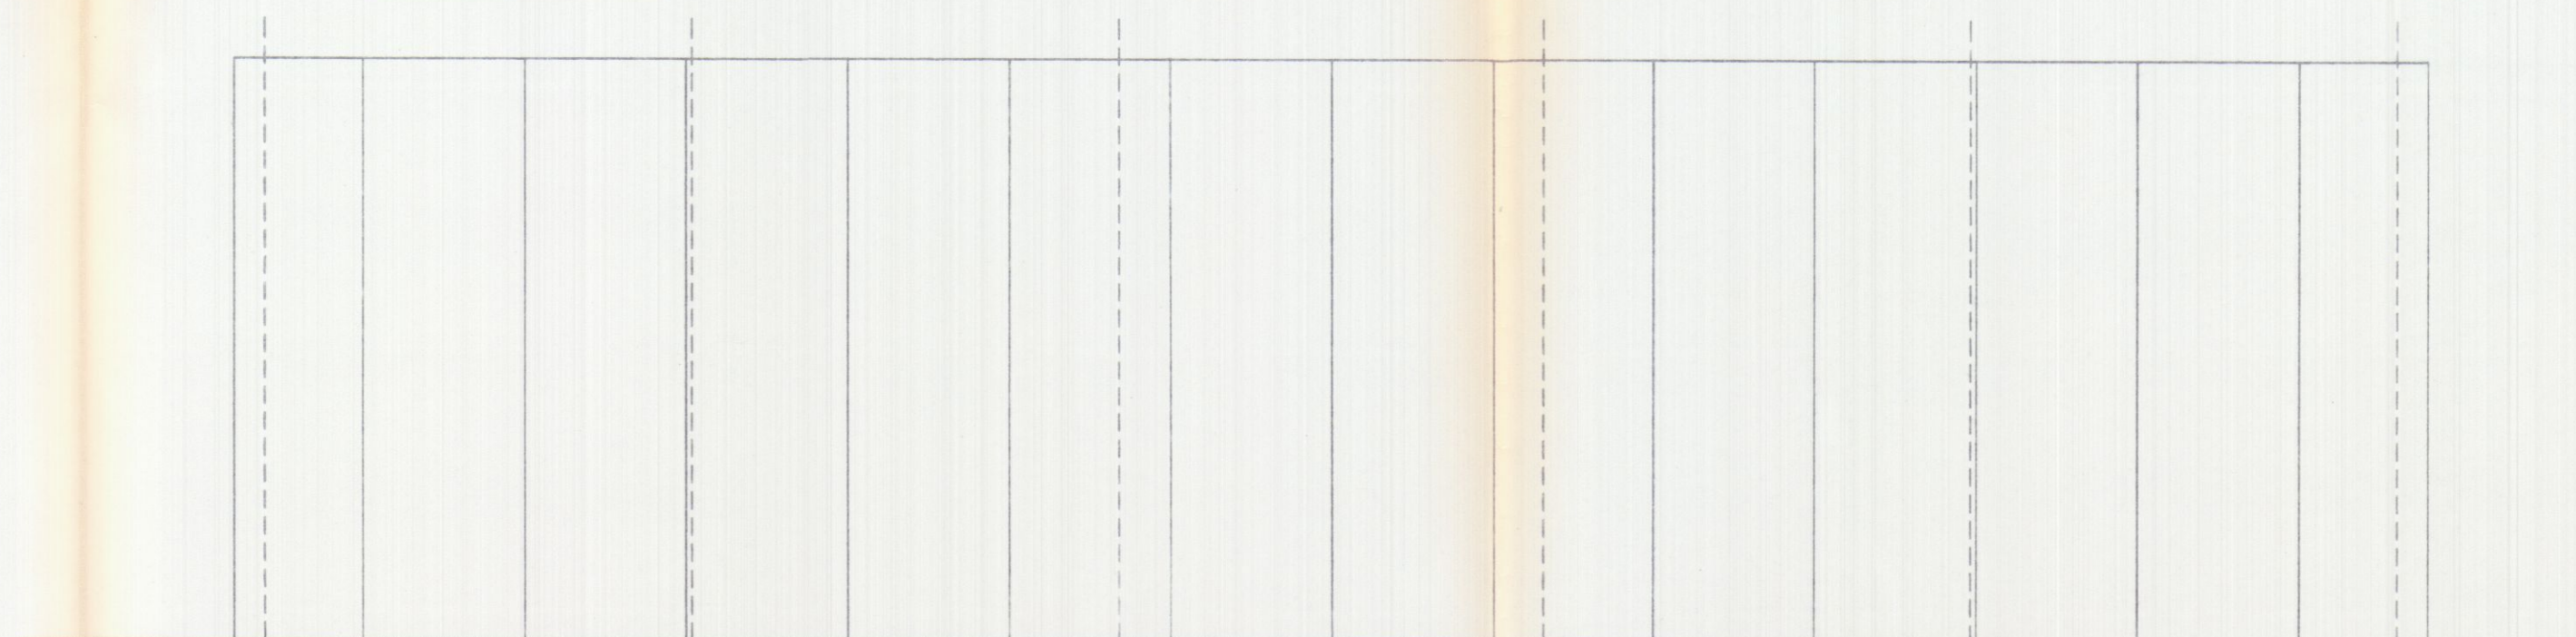

PROSPETTO SUD

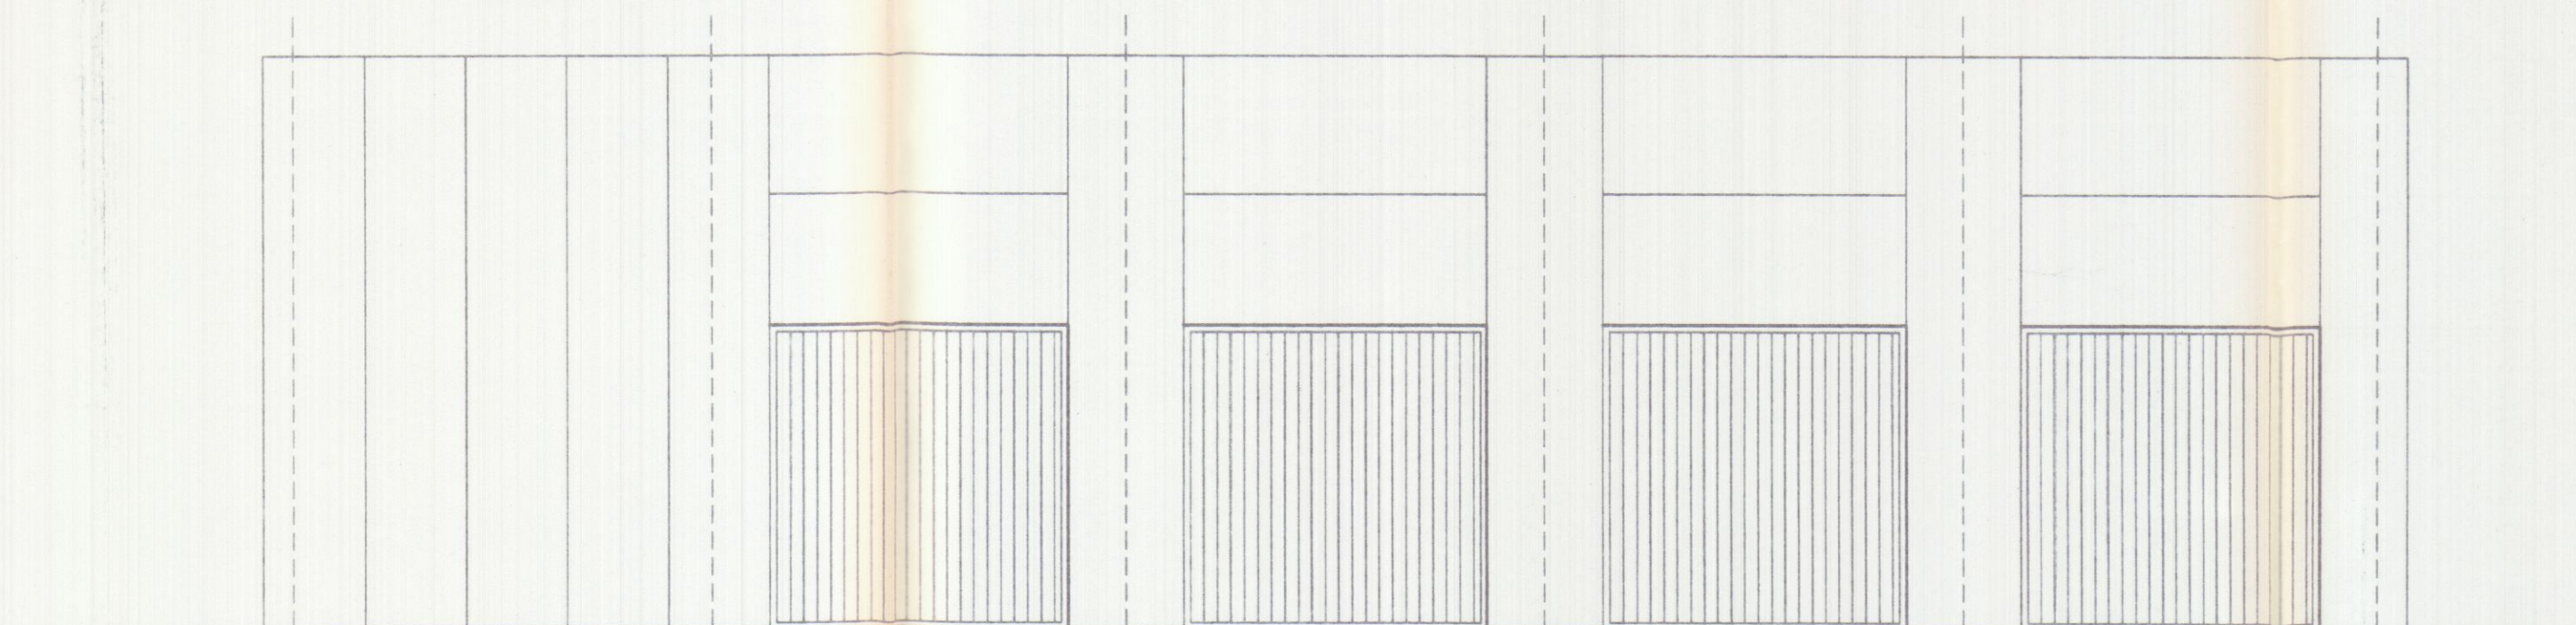

SO.GE.A. srl
Viale G. Galilei N° 1/A
54031 AVENZA CARRARA

AUTOTRASPORTI
COFFELLI FRANCO
Via Antico Massa 4/a
54031 AVENZA (MS)
C. I. CPP FNC 47E31 BE2C
Partita IVA 0615579099

16 SET. 1998

APPROVATO

Planimetria di riferimento

PROGETTAZIONE:
Studio Tecnico Ing. Giuseppe FRUZZETTI

COMMITTENTE:
SOGEA S.r.l.

REV.	DATE	PRIMA USCITA DESCRIZIONE Description	DESIGN Disg.	CONTR Chg.d	APPROV. Approv.d
PROPRIETA': A.Re.A. S.p.a.					
OGGETTO: RISTRUTTURAZIONE DI CAPANNONE INDUSTRIALE Area Retroportuale - Viale Zaccagna					
TITOLO: PROSPETTI - SEZIONE AA STATO ATTUALE					

SCALA - Scale
1/100


TAVOLA - Table
4

REV. 0

MACCHINARI	
A	SALDATRICE
B	TRAPANO A COLONNA
C	SEGHETTO
D	PRESSA
E	SMERIGLIO
F	TORNIO
G	TRAPANO A BANDIERA
H	COMPRESSORE ARIA
I	FRESA
L	RETTIFICA TESTE
M	VASCA OLII USATI
N	RETTIFICA TAMBURI
O	SMONTAGOMME

LEGENDA

SIMB. GRAFICO	DESCRIZIONE
	PERCORSO DI USCITA VERSO L'ALTO
	PERCORSO DI USCITA ORIZZONTALE
	PERCORSO DI USCITA VERSO IL BASSO
	IDRANTE A CASSETTA CON TUB. FLESSIBILE DA 25 ml - ESISTENTE
	ESTINTORE DI TIPO APPROVATO
	TURBINA DI ASPIRAZIONE
	CAMINO IN LAMIERA
	CAMINO ASPIRAZIONE ARIA
	ASPIRAZIONE FORZATA SERVIZI IGIENICI
	ESTRATTORI A SOFFITTO Q=1600 Nmc/h

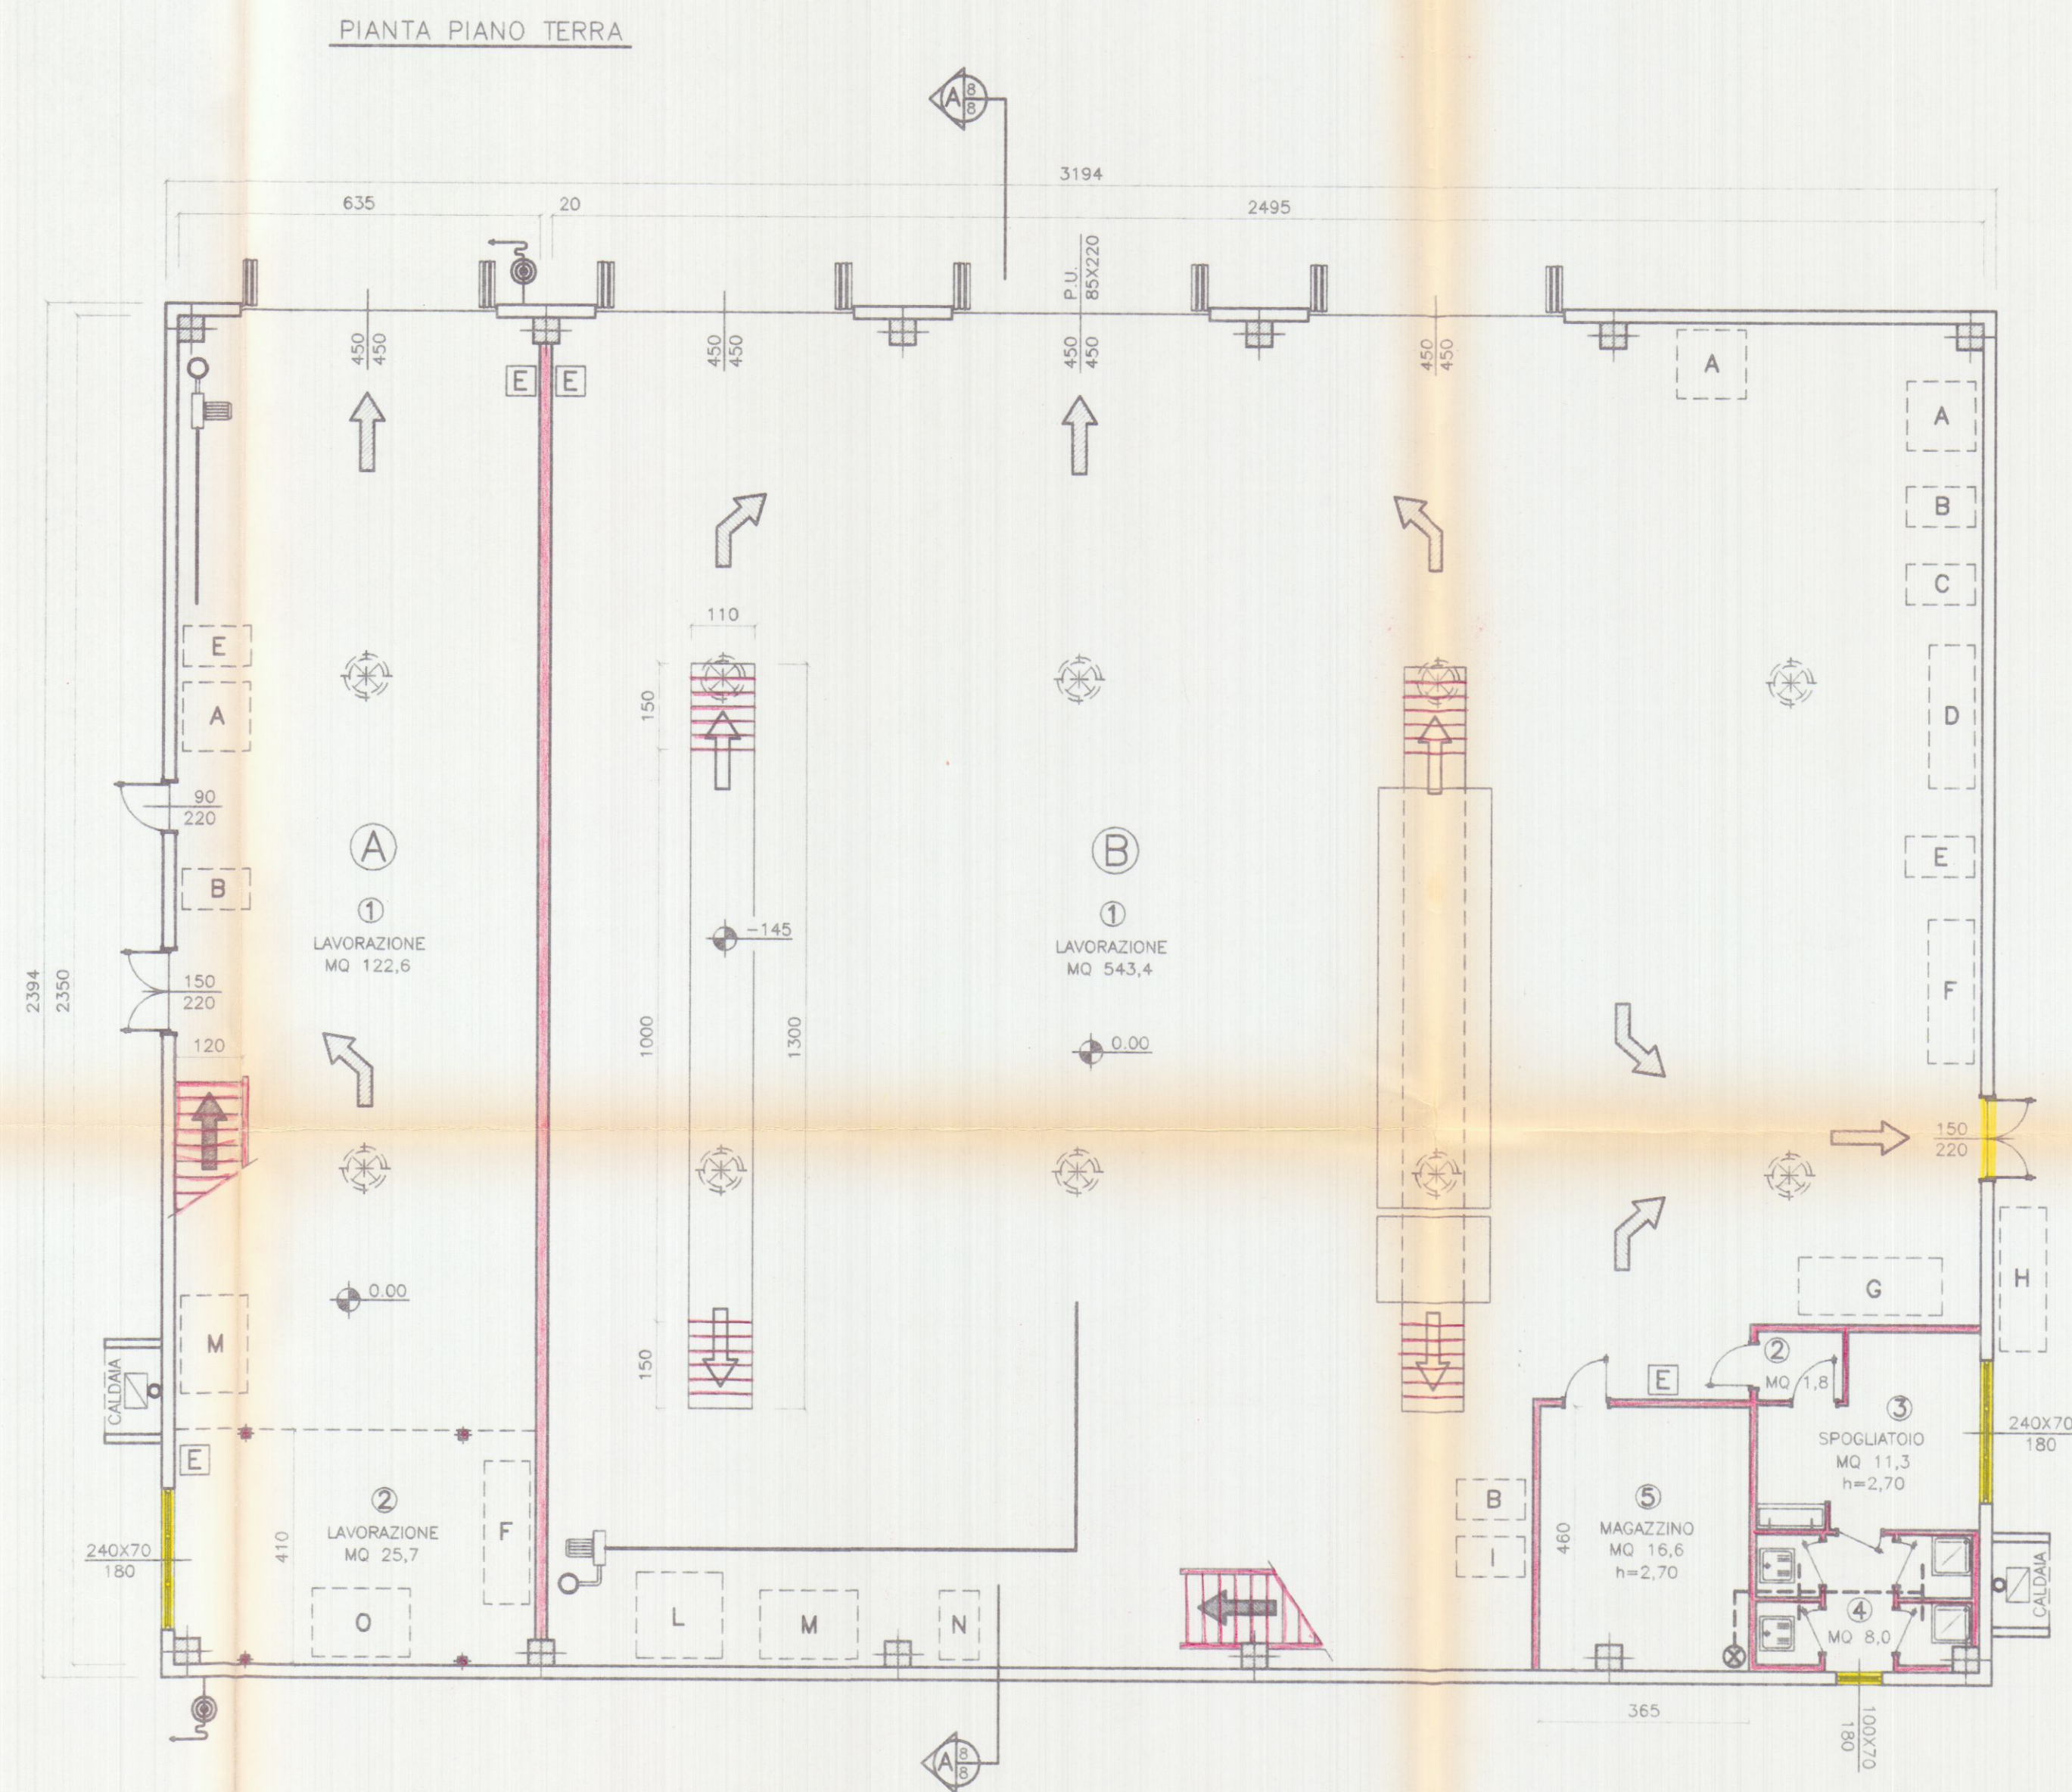

SUPERFICIE DI ILLUMINAZIONE

LOTTO A	VANO	DESTINAZIONE	SUP. VANO	RAPP. 1/8	SUP. ILLUMINANTE
1+2	LAVORAZIONE		148,30	18,54	*43,41 > 18,54

* DI CUI MQ 16,20 A SOFFITTO

LOTTO B	VANO	DESTINAZIONE	SUP. VANO	RAPP. 1/8	SUP. ILLUMINANTE
1	LAVORAZIONE		543,40	67,92	*146,85 > 67,92
2	DISIMPEGNO		1,80		
3	SPOGLIATOIO		11,30	1,41	1,68 > 1,41
4	W.C.		8,00		
5	MAGAZZINO		16,60		

* DI CUI MQ 82,80 A SOFFITTO

SUPERFICIE DI AERAZIONE

LOTTO A	VANO	DESTINAZIONE	SUP. VANO	RAPP. 1/8	SUP. AERAZIONE
1+2	LAVORAZIONE		148,3	18,54	27,21 > 18,54

LOTTO B	VANO	DESTINAZIONE	SUP. VANO	RAPP. 1/8	SUP. AERAZIONE
1	LAVORAZIONE		543,40	67,92	*64,05 < 67,92
2	DISIMPEGNO		1,80		
3	SPOGLIATOIO		11,30	1,41	1,68 > 1,41
4	W.C.		8,00	1,00	**0,70 < 1,00
5	MAGAZZINO		16,60		

* SI INTEGRA CON N.8 ESAUSTORI EOLICI CAPACI DI UNA VENTILAZIONE COMPLESSIVA DI 12800 Nmc/h PARI A 3 vol/h

** W.C. CON ASPIRAZIONE FORZATA

SO.GE.A. srl
Viale G. Galilei N° 1/A
54031 AVENZA CARRARA

AUTOTRASPORTI COPPELLI FRANCO
Via Antica Massa, 10
54031 AVENZA CARRARA
c. f. CPP FNC 4731000000
partita IVA 0014010099

APPROVATO

Planimetria di riferimento

PROGETTAZIONE:
Studio Tecnico Ing. Giuseppe FRUZZETTI

COMMITTENTE:
SOGEA S.r.l.

Elaborato da: **Ing. Giuseppe FRUZZETTI**
Data: **16 SET. 1998**

PRIMA USGITA
DESCRIZIONE
Description

PROPRIETA': **A.Re.A. Spa.**

OGGETTO:
**RISTRUTTURAZIONE DI CAPANNONE INDUSTRIALE
Area Retroportuale - Viale Zaccagna**


TITOLO:
**PIANTA PIANO TERRA
STATO DI PROGETTO**

REV. 0

5_PT_PR

1/100

5

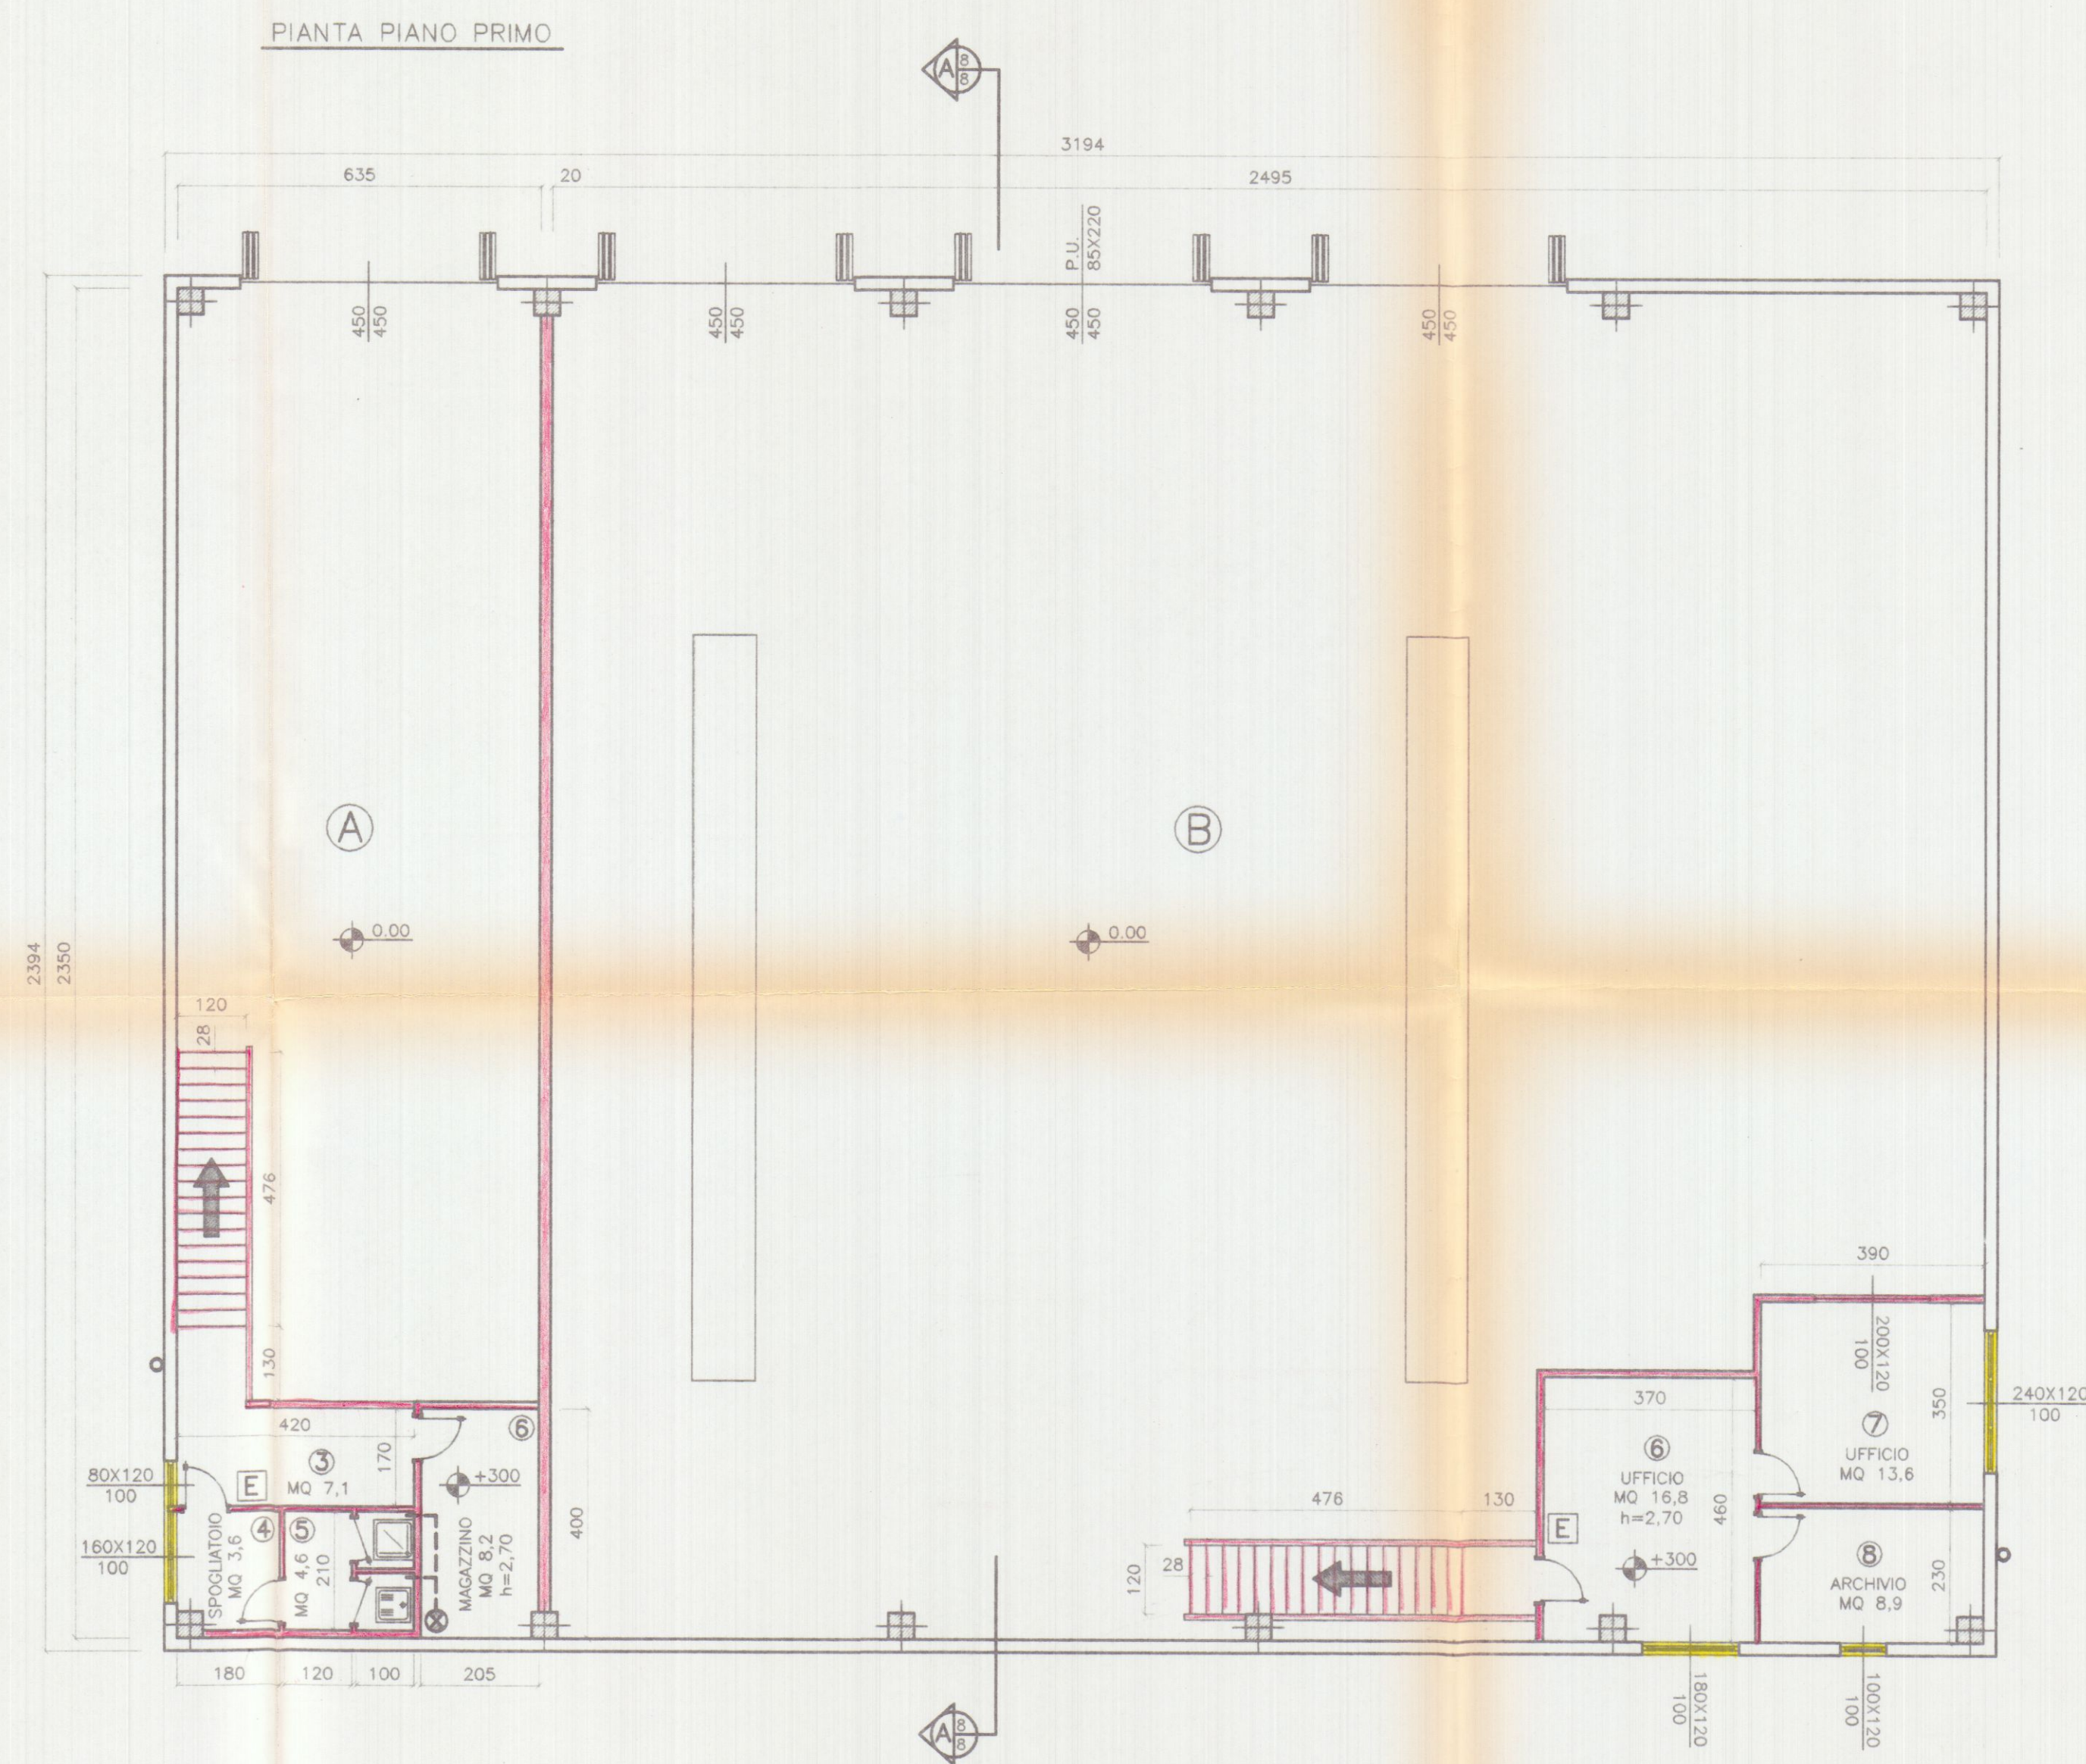

SUPERFICIE DI ILLUMINAZIONE E AERAZIONE

LOTTO A

VANO	DESTINAZIONE	SUP. VANO	RAPP. 1/8	SUP. FINESTRA
3	DISIMPEGNO	7,10	0,89	0,96 > 0,89
4	SPOGLIATOIO	3,60	0,45	1,92 > 0,45
5	W.C.	4,60		ASPIRAZIONE FORZATA
5	MAGAZZINO	8,20		

LOTTO B

VANO	DESTINAZIONE	SUP. VANO	RAPP. 1/8	SUP. FINESTRA
6	UFFICIO	16,80	2,10	2,16 > 2,10
7	UFFICIO	13,80	1,70	2,88 > 1,70
8	ARCHIVIO	8,90	1,11	1,20 > 1,11

LEGENDA

SIMB. GRAFICO	DESCRIZIONE
←	PERCORSO DI USCITA VERSO L'ALTO
←	PERCORSO DI USCITA ORIZZONTALE
←	PERCORSO DI USCITA VERSO IL BASSO
⊙	IDRANTE A CASSETTA CON TUB. FLESSIBILE DA 25 ml - ESISTENTE
E	ESTINTORE DI TIPO APPROVATO
⊙	TURBINA DI ASPIRAZIONE
○	CAMINO IN LAMIERA
⊗	CAMINO ASPIRAZIONE ARIA
---	ASPIRAZIONE FORZATA SERVIZI IGIENICI
⊙	ESTRATTORI A SOFFITTO Q=1600 Nmc/h

SO.GE.A. srl
Viale G. Galilei N° 1/A
54031 AVENZA CARRARA

AUTOTRASPORTI COPPELLI FRANCO
Via Antica Massa 4/a
54031 AVENZA (MS)
C.I. CPP FNC 4781 B/C
Partita IVA 0400000454

16 SET. 1998

APPROVATO

Planimetria di riferimento

PROGETTAZIONE:
Studio Tecnico Ing. Giuseppe FRUZZETTI

COMMITTENTE:
SOGEA S.r.l.

PRIMA USATA

REV. DATE DESCRIZIONE

PROPRIETA': **A.Re.A. S.p.a.**

OGGETTO:
RISTRUTTURAZIONE DI CAPANNONE INDUSTRIALE
Area Retroportuale - Viale Zaccagna

TITOLO:
PIANTA PIANO PRIMO
STATO DI PROGETTO


DESIGN. CONTR. APPROV. Dwg. Chk.d. Approv.d.

SCALA-SCALE TAVOLA-Table

1/100

6

REV. 0

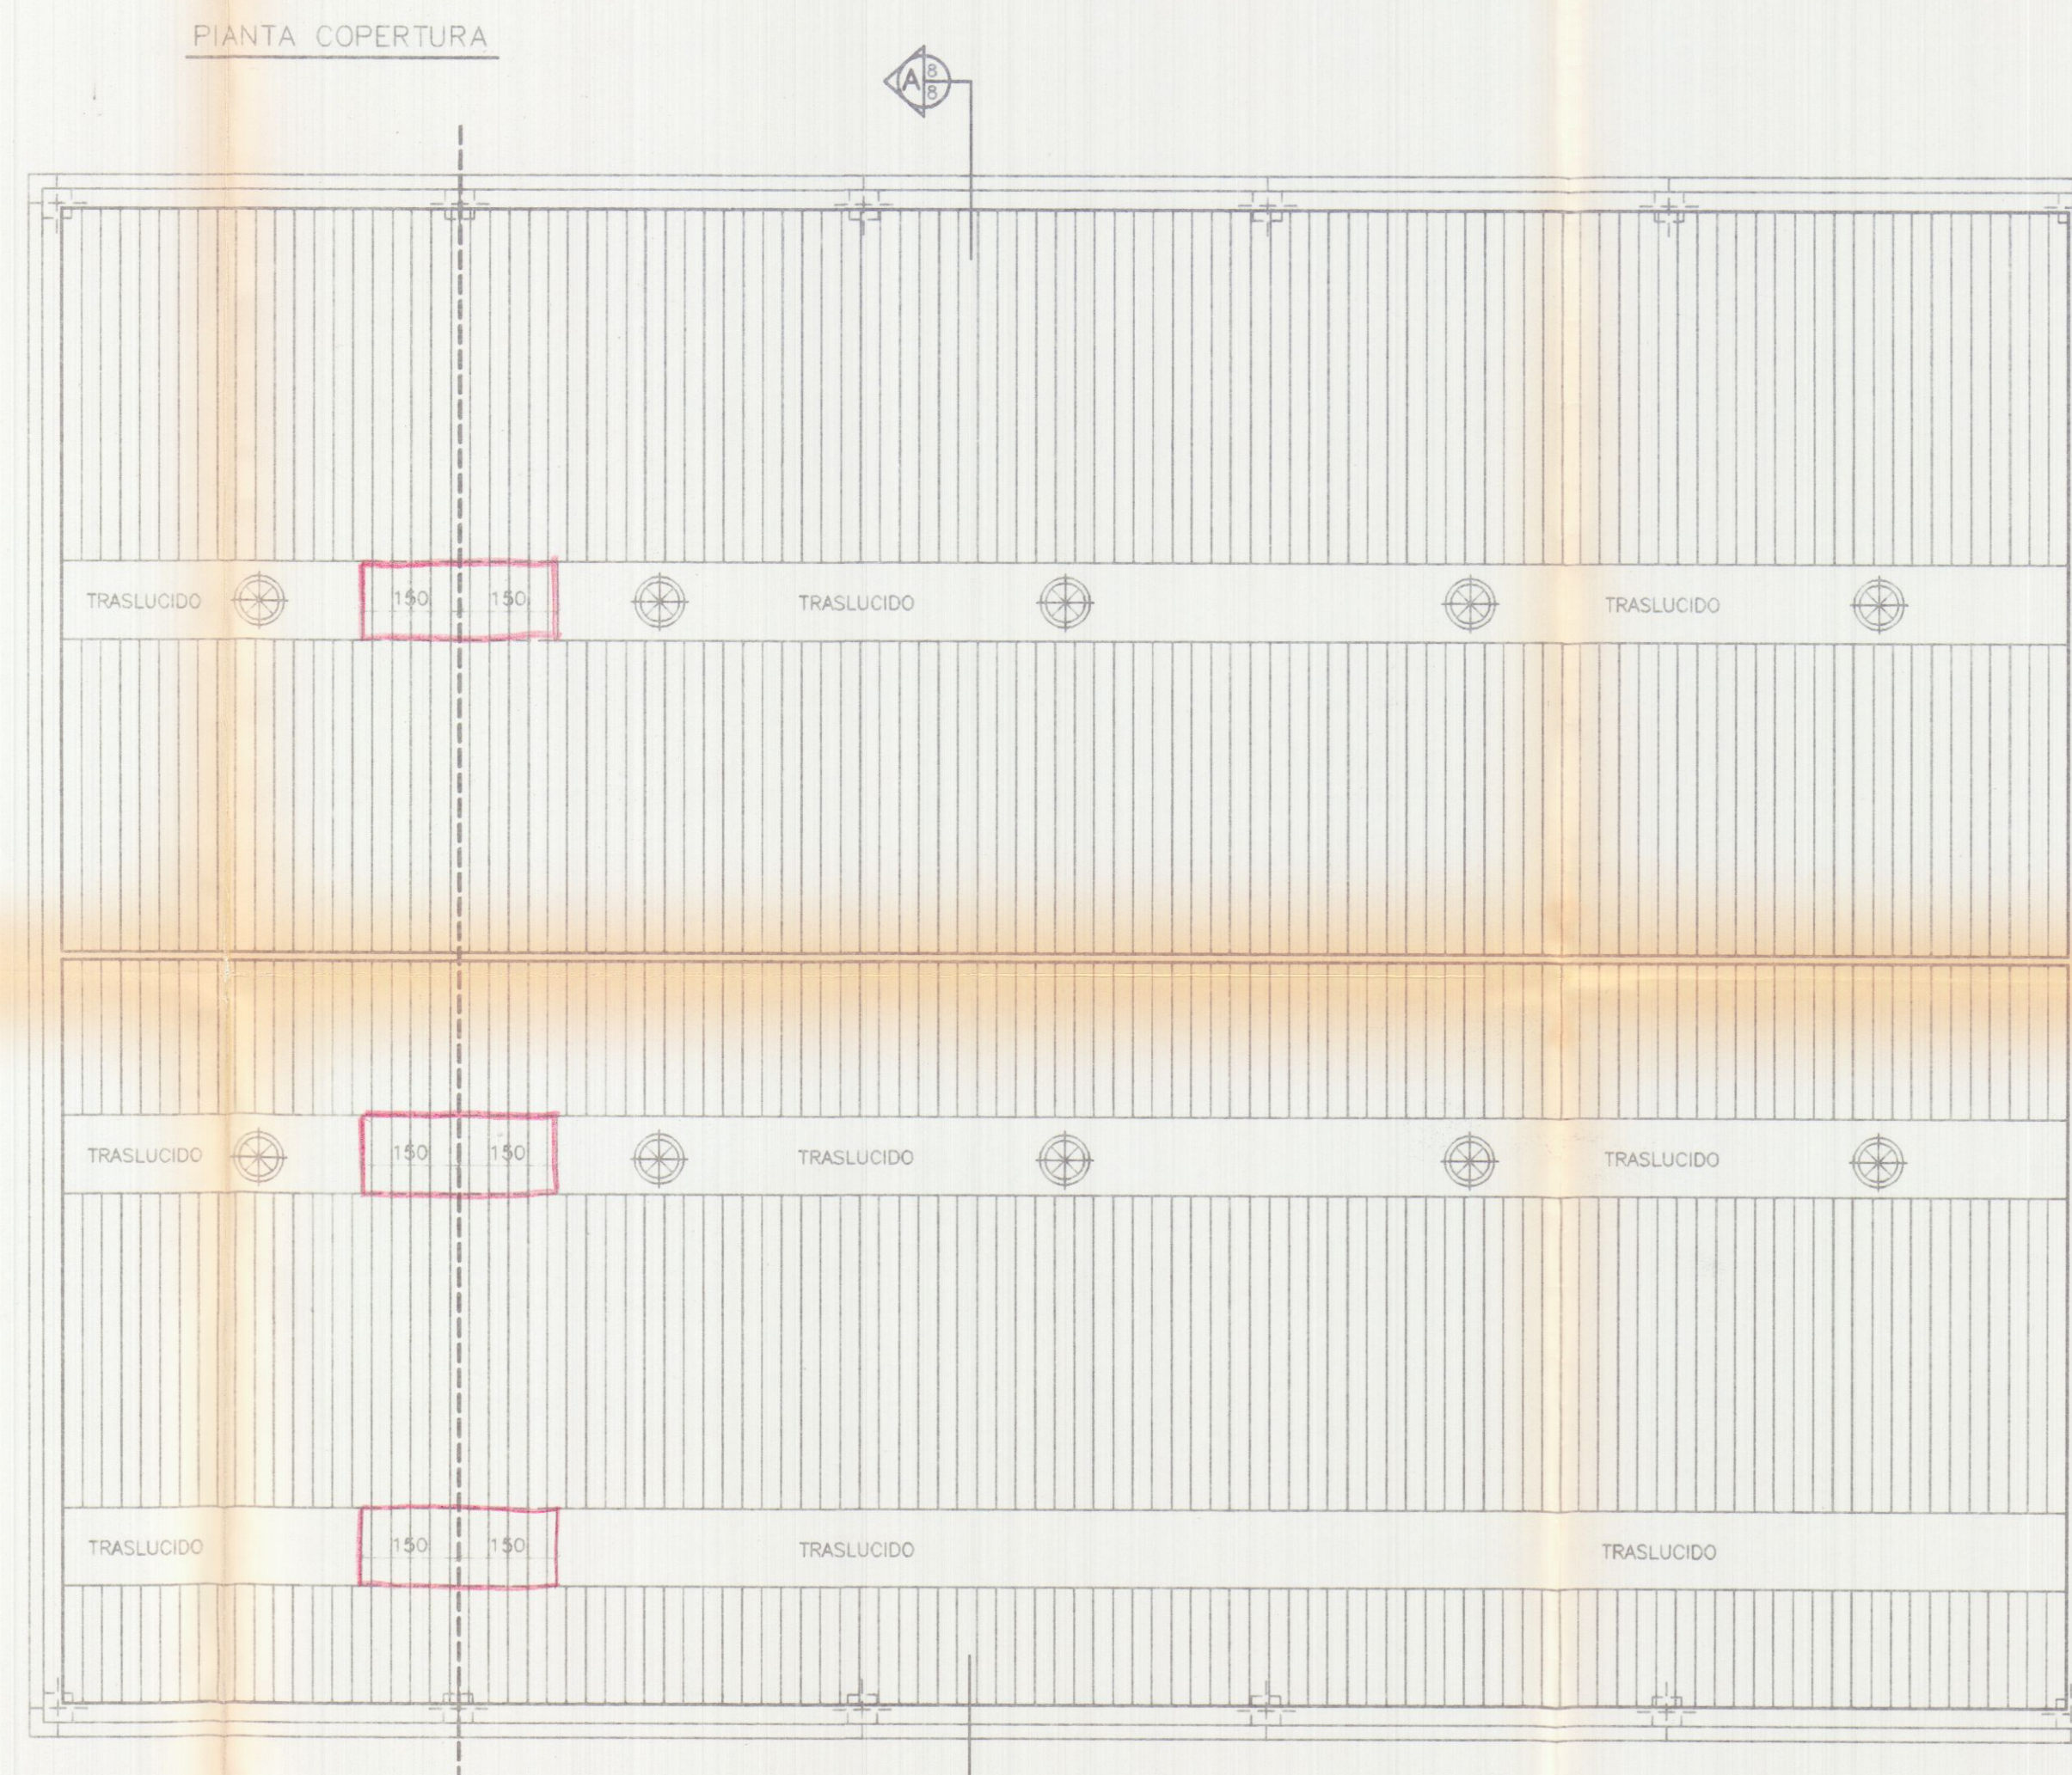

SO.GE.A. srl
Viale G. Galilei N° 1/A
54031 AVENZA CARRARA

APPROVATO

ORDINE DEGLI INGEGNERI DELLA PROV. DI CARPI
16 SET. 1998

AUTOTRASPORTI
COPPELLI FRANCO
Via Antica Massa, 4/a
54031 AVENZA (MS)
c. I. CPP ENG 4753/1/2
partita IVA 044444409

Studio Tecnico Ing. Giuseppe FRUZZETTI

COMMITTENTE:
SOGEA S.r.l.

PROGETTAZIONE:
Studio Tecnico Ing. Giuseppe FRUZZETTI

PROPRIETA':
A.Re.A. S.p.a.

OGGETTO:
RISTRUTTURAZIONE DI CAPANNONE INDUSTRIALE
Area Retroportuale - Viale Zaccagna






TITOLO:
PIANTA COPERTURA
STATO DI PROGETTO

REV.	DATE	PRIMA USCITA	DESIGN.	CONTR.	APPROV.
		Description	Dwg.	Chk.d	Approv.d

7_COP_PR

1/100

7

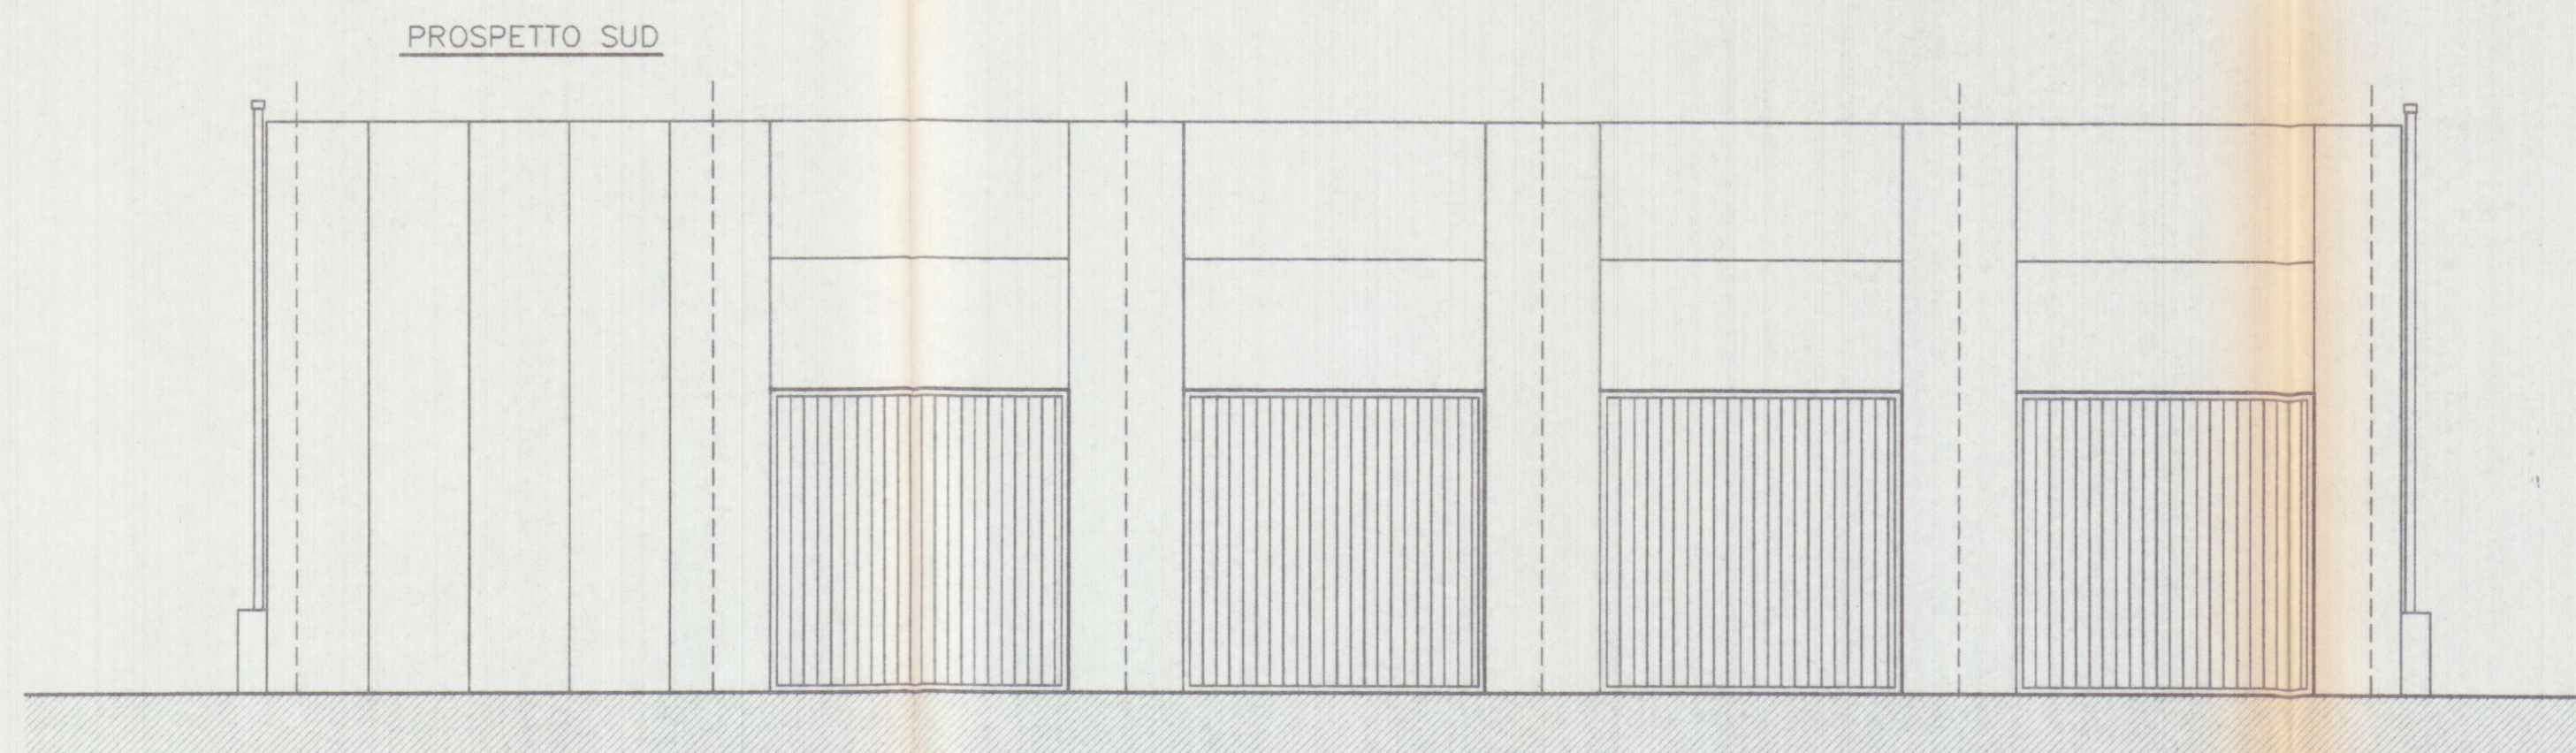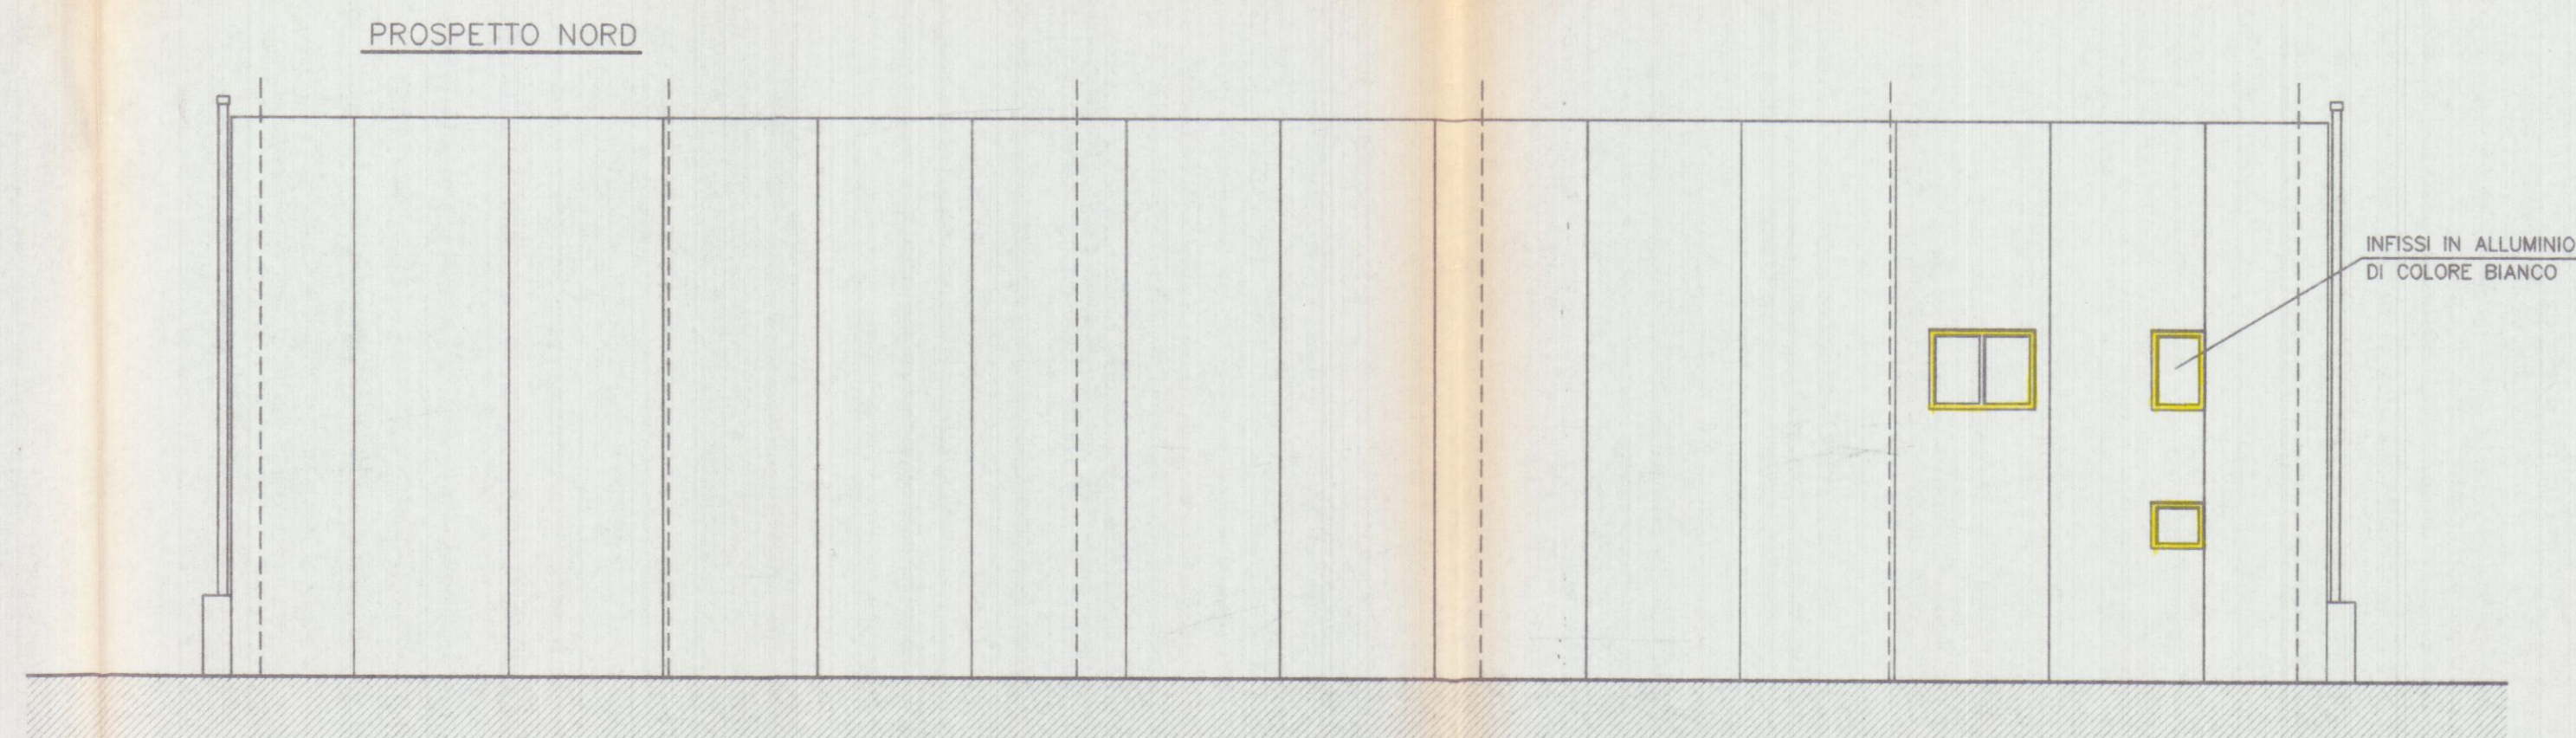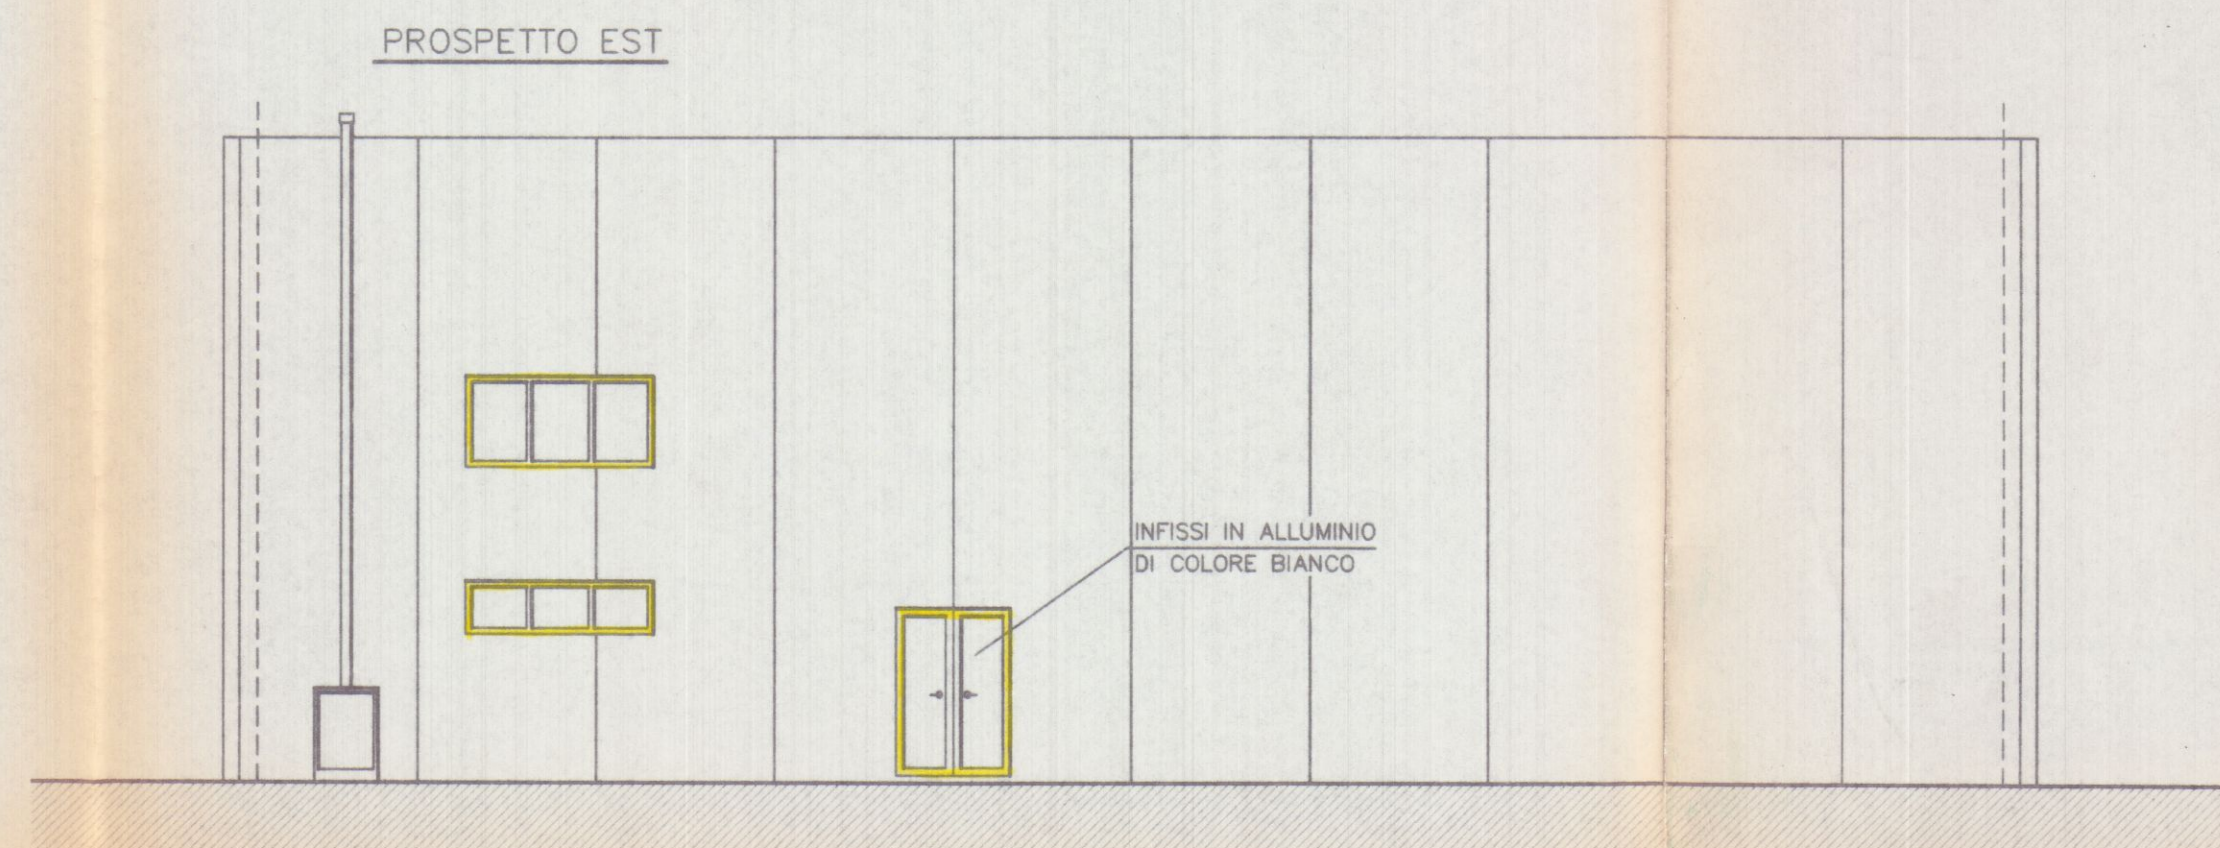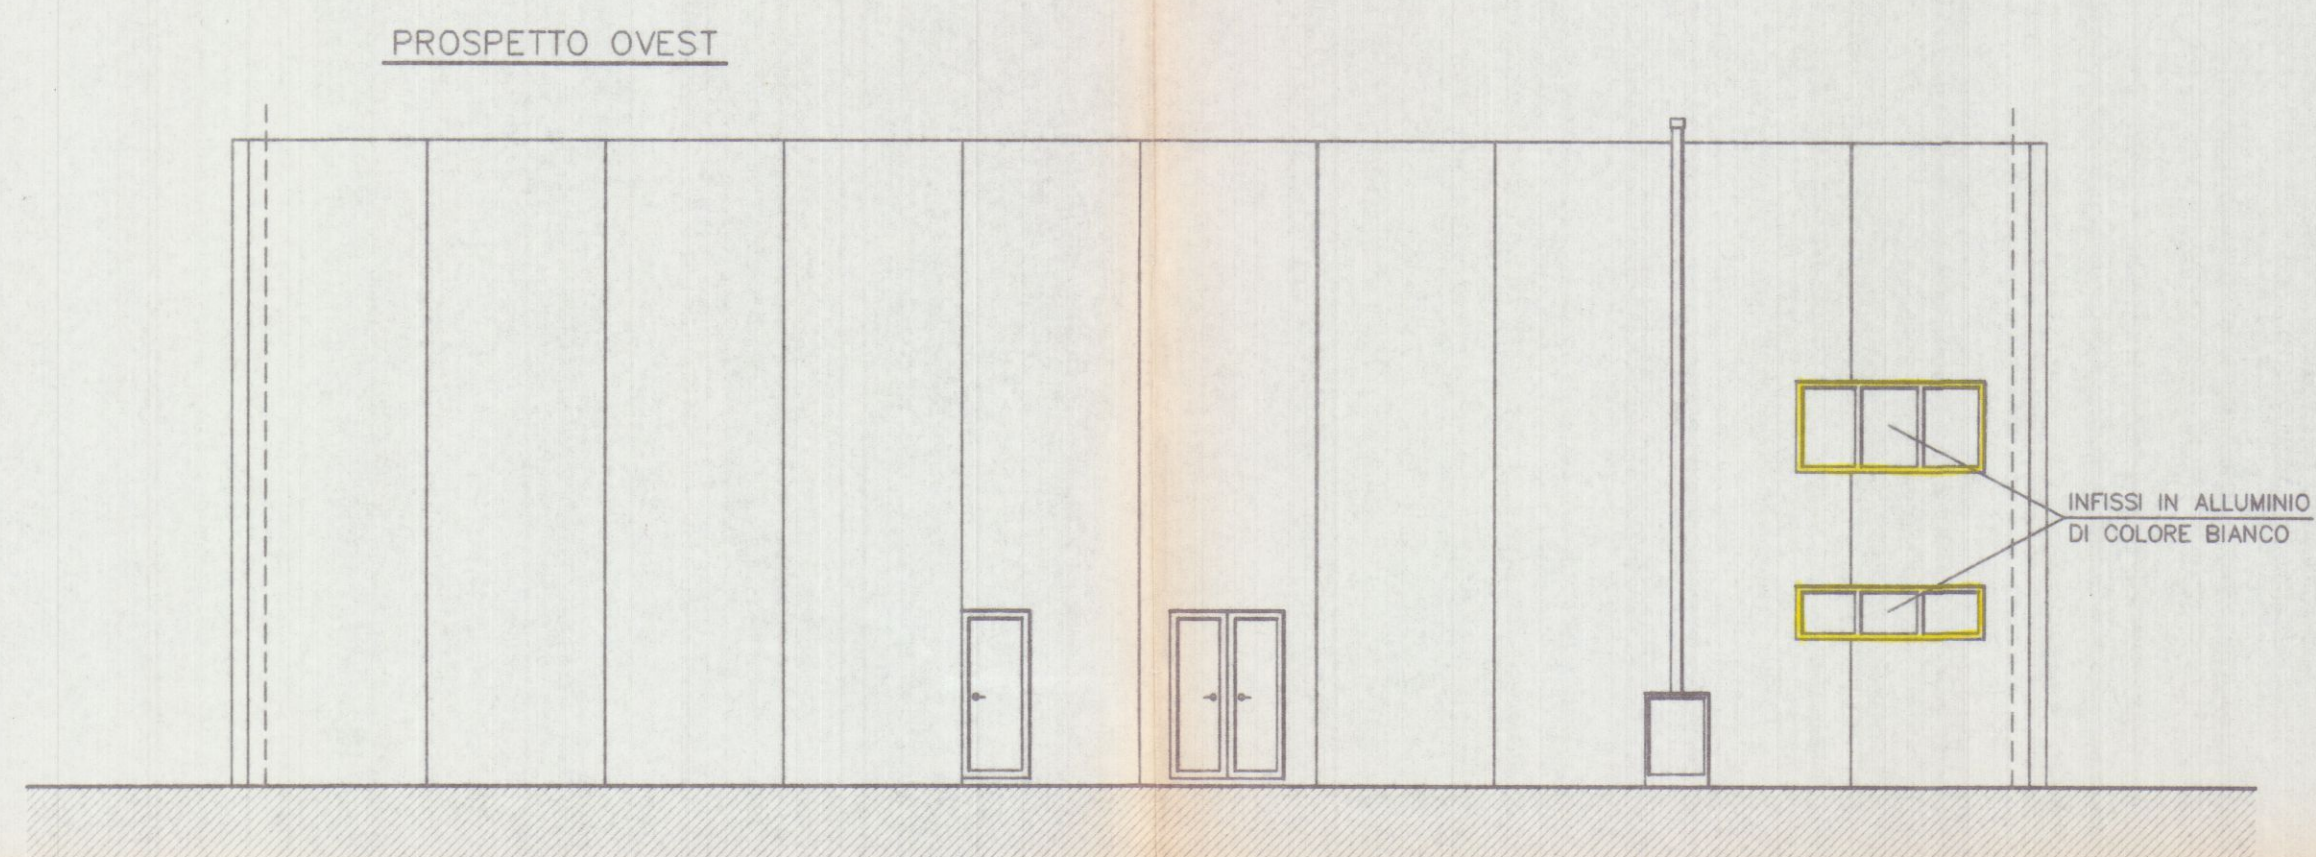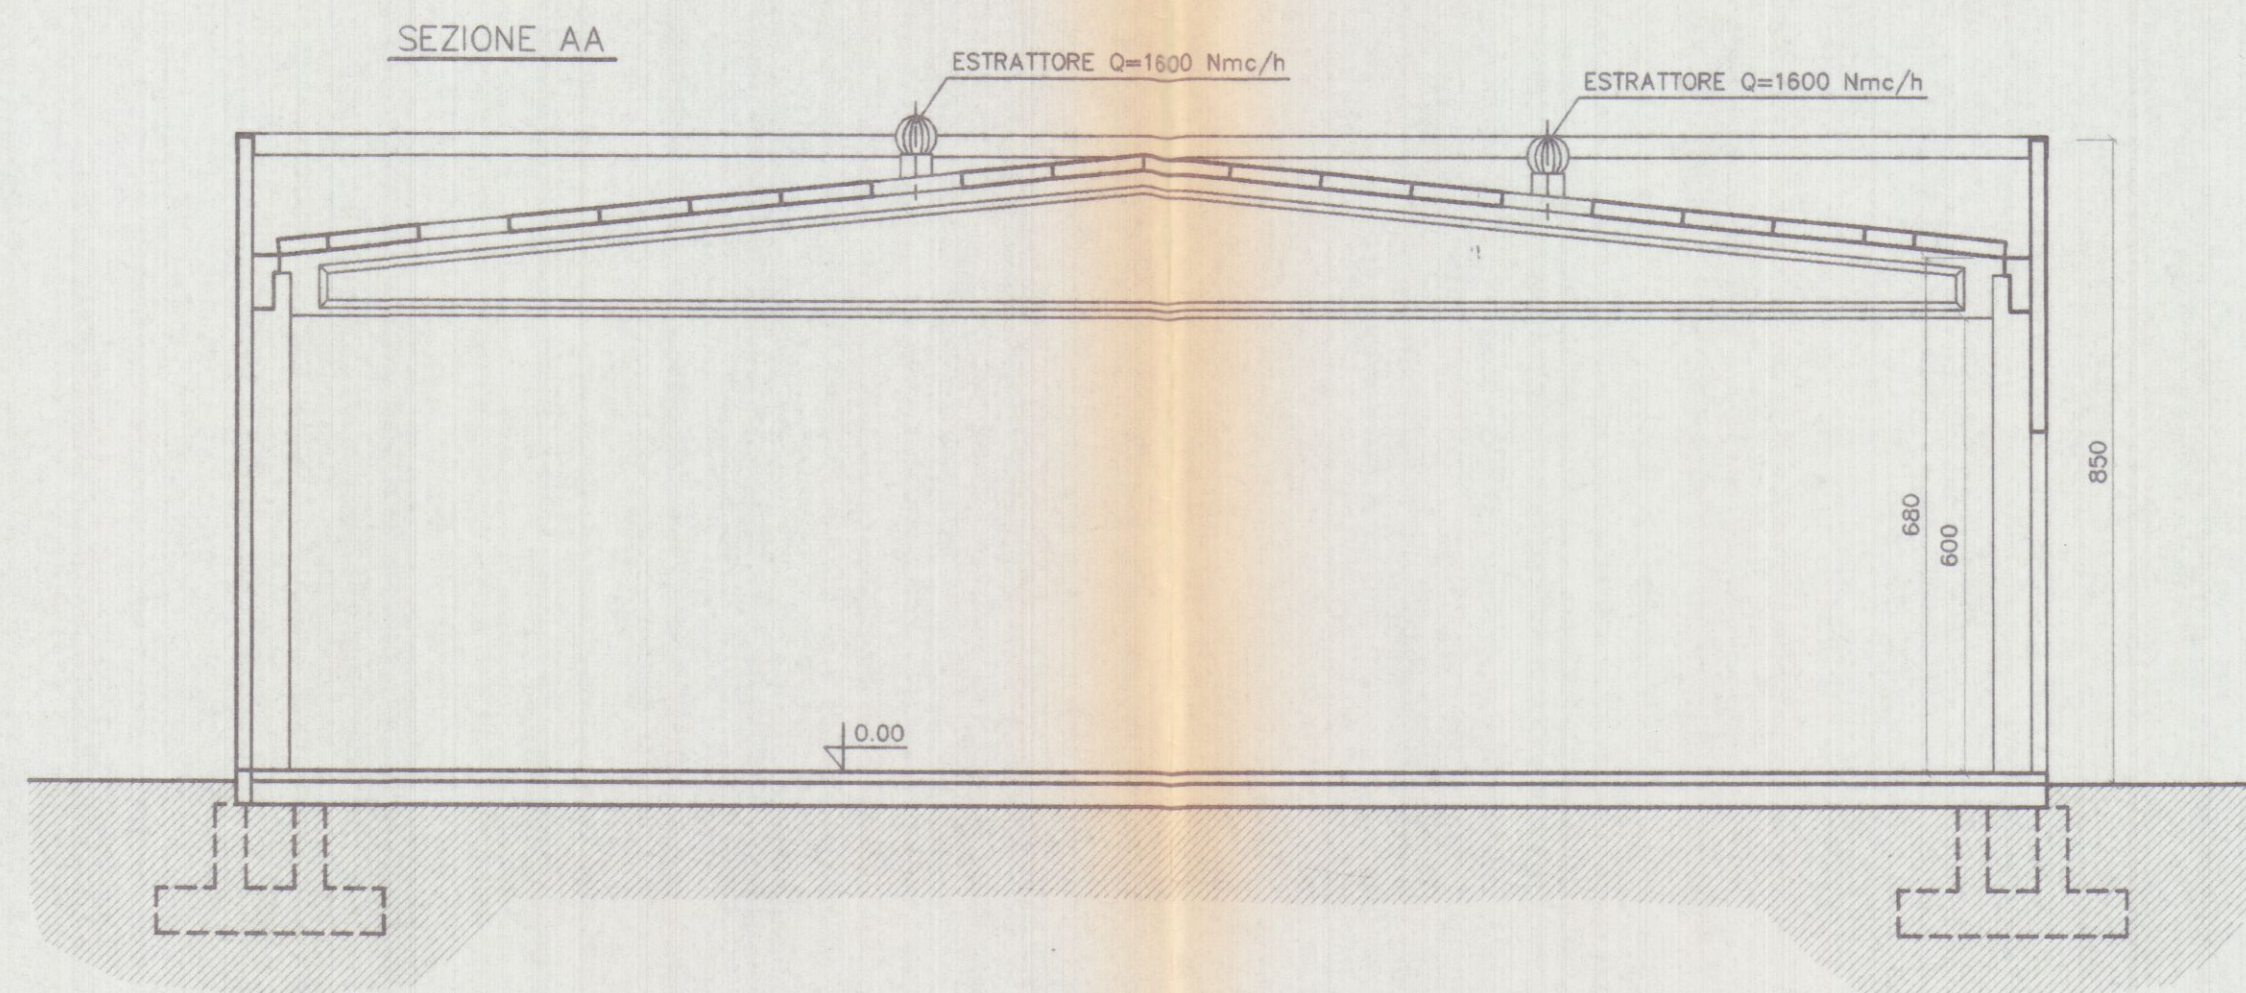

SO.GE.A. srl
Viale G. Galilei N° 1/A
54031 AVENZA CARRARA

AUTOTRASPORTI
OPPELLI FRANCO
Via Antica Massa, 4/a
54031 AVENZA (MS)
C.I. CPP ENC. 47231 B632C
partita IVA 0112019429

16 SET. 1998

APPROVATO

Planimetria di riferimento

PROGETTAZIONE:
Studio Tecnico Ing. Giuseppe PRUZZETTI

COMMITTENTE:
SOGEA S.r.l.

REV.	DATE	PRIMA USCITA	DESIGN.	CONTR.	APPROV.
	Date	Description	Dwg.	Chk.d	Approv.d
PROPRIETA': A.Re.A. S.p.a.					
OGGETTO: RISTRUTTURAZIONE DI CAPANNONE INDUSTRIALE Area Retroportuale - Viale Zaccagna					
TITOLO: PROSPETTI - SEZIONE AA STATO DI PROGETTO					

SCALA - Scale TAVOLA - Table
1/100

REV. 0

8